


Quadro de Cargas (QD1) - TERREO																			
Circuito	Descrição	Esquema	Método de inst.	Tensão (V)	Iluminação (W)	Tomadas (W)	Pot. total. (VA)	Pot. total. (W)	Fases	Pot. - R (W)	Pot. - S (W)	Pot. - T (W)	FCT	FCA	In' (A)	Ip (A)	Seção (mm²)	Ic (A)	Icc (kA)
1	ILUMINAÇÃO	F+N+T	B1	127 V	28		672	672	R	672			1,00	0,52	4,0	5,3	2,5	24,0	3
2	ILUMINAÇÃO	F+N+T	B1	127 V	23		552	552	R	552			1,00	0,72	6,0	4,3	2,5	24,0	3
3	ILUMINAÇÃO	F+N+T	B1	127 V	17		408	408	R	408			1,00	0,52	6,2	3,2	2,5	24,0	3
4	TUG-ODONTO	F+N+T	B1	127 V		5	556	500	R	500			1,00	0,52	8,4	4,4	2,5	24,0	3
5	TUG-SALA INALAÇÃO	F+N+T	B1	127 V		3	333	300	S		300		1,00	0,52	5,0	2,6	2,5	24,0	3
6	TUG-CONSULTÓRIOS	F+N+T	B1	127 V		5	556	500	R	500			1,00	0,52	8,4	4,4	2,5	24,0	3
7	TUG-CONSULTÓRIOS	F+N+T	B1	127 V		6	667	600	R	600			1,00	0,52	10,1	5,2	2,5	24,0	3
8	TUG-FARMÁCIA	F+N+T	B1	127 V		7	778	700	R	700			1,00	0,72	8,5	6,1	2,5	24,0	3
9	AR COND-SALA IMUNIZAÇÃO	F+F+T	B1	220 V			1811	1630	R+T	815		815	1,00	0,72	11,4	8,2	4	32,0	4,5
10	AR COND-CONSUL	F+F+T	B1	220 V			1811	1630	S+T		815	815	1,00	0,72	11,4	8,2	4	32,0	4,5
11	TUG-SALA CURATIVO	F+N+T	B1	127 V		5	556	500	R	500			1,00	0,52	8,4	4,4	4	32,0	3
12	AR COND-CURATIVO	F+F+T	B1	220 V			1811	1630	S+T		815	815	1,00	0,52	15,8	8,2	4	32,0	4,5
13	AR COND-OBSERVAÇÃO	F+F+T	B1	220 V			1811	1630	S+T		815	815	1,00	0,52	15,8	8,2	4	32,0	4,5
14	TUG-DESINFECÇÃO	F+N+T	B1	127 V		2	222	200	R	200			1,00	0,72	2,4	1,7	2,5	24,0	3
15	TUG-ESTERILIZAÇÃO E ADJACENTES	F+N+T	B1	127 V		1 4	1556	1400	T			1400	1,00	0,72	17,0	12,2	4	32,0	3
16	TUG-ADMINISTRAÇÃO	F+N+T	B1	127 V		3	333	300	R	300			1,00	0,72	3,6	2,6	2,5	24,0	3
17	AR COND-ADMINIS	F+F+T	B1	220 V			1811	1630	R+S	815	815		1,00	0,72	11,4	8,2	4	32,0	4,5
18	TUG-COPA	F+N+T	B1	127 V		2	222	200	R	200			1,00	0,72	2,4	1,7	2,5	24,0	3
TOTAL					68	1 42	16465	14982	R+S+T	6762	3560	4660							



Quadro de Cargas (QD2) - TERREO																						
Circuito	Descrição	Esquema	Método de inst.	Tensão (V)	Tomadas (W)	Pot. total. (VA)	Pot. total. (W)	Fases	Pot. - R (W)	Pot. - S (W)	Pot. - T (W)	FCT	FCA	In' (A)	Ip (A)	Seção (mm²)	Ic (A)	Icc (kA)	Disj (A)	dV par (%)	dV total (%)	Status
19	AR COND-SALA DE INALAÇÃO	F+F+T	B1	220 V	1	1811	1630	R+S	815	815		1,00	0,70	11,8	8,2	2,5	24,0	4,5	10	1,22	3,01	OK
20	AR COND-NUTRIÇÃO	F+F+T	B1	220 V	1	1811	1630	S+T		815	815	1,00	0,65	12,7	8,2	2,5	24,0	4,5	10	1,38	3,17	OK
21	AR COND- CONSULTORIO	F+F+T	B1	220 V	1	1811	1630	R+T	815		815	1,00	0,65	12,7	8,2	2,5	24,0	4,5	10	1,21	3,01	OK
22	AR COND- ASS SOC	F+F+T	B1	220 V	1	1811	1630	S+T		815	815	1,00	0,65	12,7	8,2	2,5	24,0	4,5	10	1,05	2,84	OK
23	AR COND - FONO	F+F+T	B1	220 V	1	1811	1630	R+T	815		815	1,00	0,70	11,8	8,2	2,5	24,0	4,5	10	0,90	2,69	OK
24	AR COND-CORREDOR	F+F+T	B1	220 V	1	2411	2170	R+S	1085	1085		1,00	0,70	15,7	11,0	6	41,0	4,5	16	0,98	2,78	OK
25	AR COND-CORREDOR	F+F+T	B1	220 V	1	2411	2170	R+S	1085	1085		1,00	0,70	15,7	11,0	2,5	24,0	4,5	16	0,31	2,11	OK
26	AR COND-CORREDOR	F+F+T	B1	220 V	1	2411	2170	S+T		1085	1085	1,00	0,70	15,7	11,0	2,5	24,0	4,5	16	1,72	3,52	OK
27	AR COND-CORREDOR	F+F+T	B1	220 V	1	2411	2170	R+T	1085		1085	1,00	0,52	21,1	11,0	4	32,0	4,5	16	0,35	2,14	OK
28	AR COND-ODONTO	F+F+T	B1	220 V	1	1811	1630	R+S	815	815		1,00	0,70	11,8	8,2	2,5	24,0	4,5	10	1,72	3,52	OK
29	AR COND-RECEPÇÃO	F+F+T	B1	220 V	1	1811	1630	S+T		815	815	1,00	0,70	11,8	8,2	4	32,0	4,5	10	0,48	2,28	OK
30	AR COND-FARMÁCIA	F+F+T	B1	220 V	1	1811	1630	R+T	815		815	1,00	0,52	15,8	8,2	4	32,0	4,5	10	0,50	2,29	OK
TOTAL					8 4	24133	21720	R+S+T	7330	7330	7060											

Quadro executivo - QD2

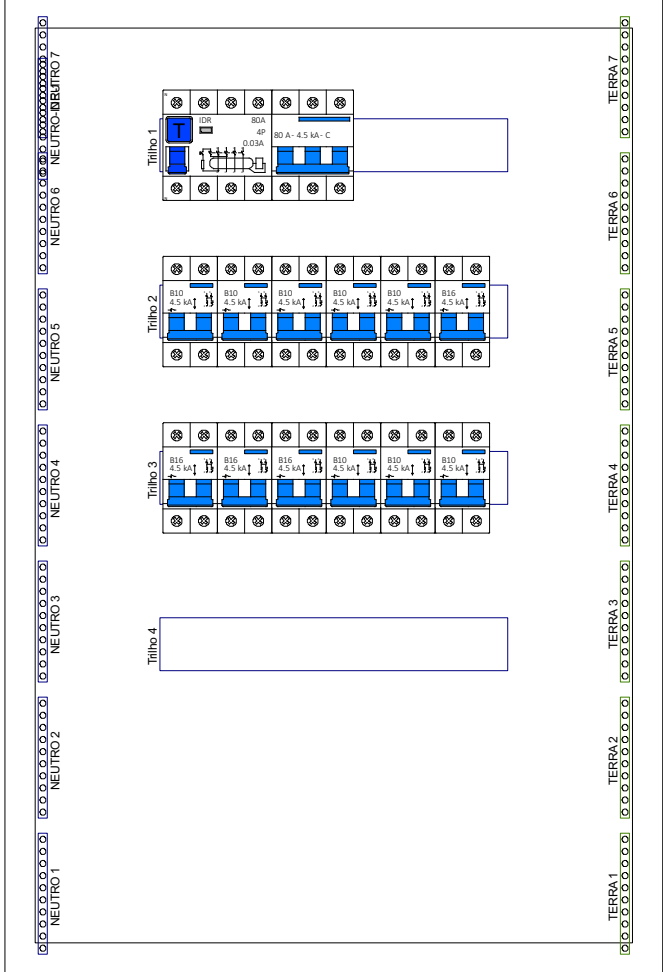


QD1

QD2

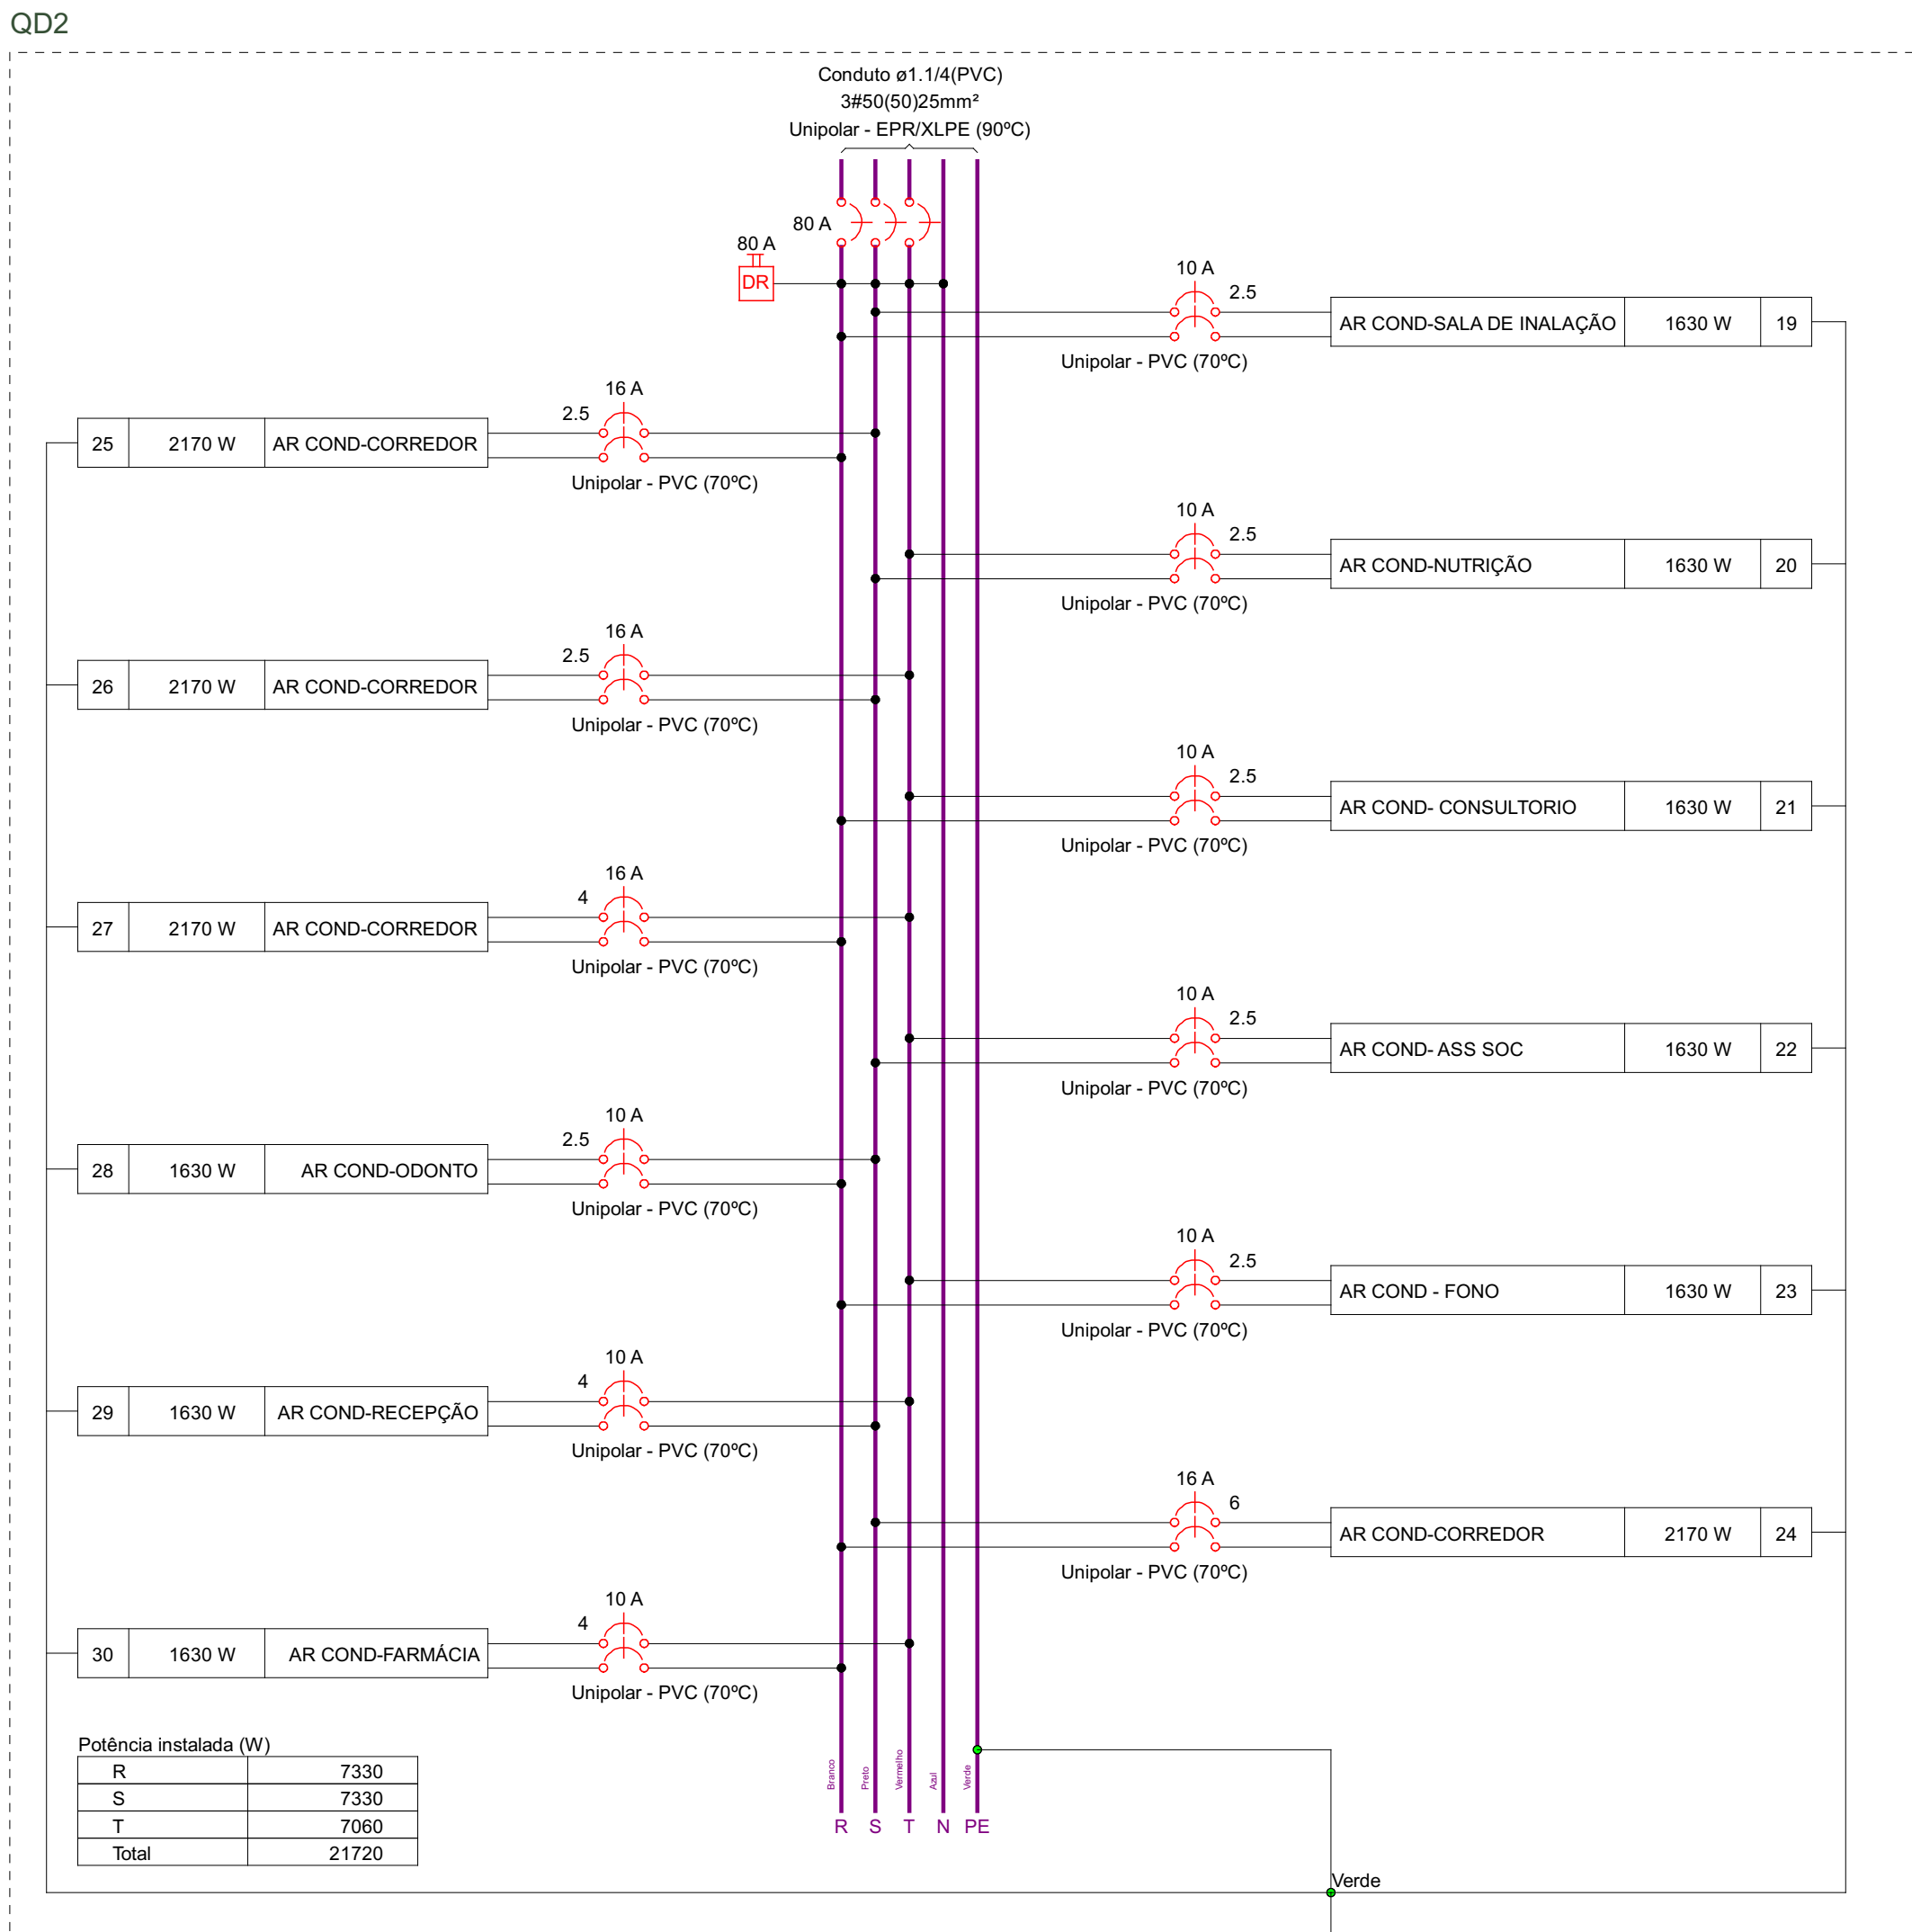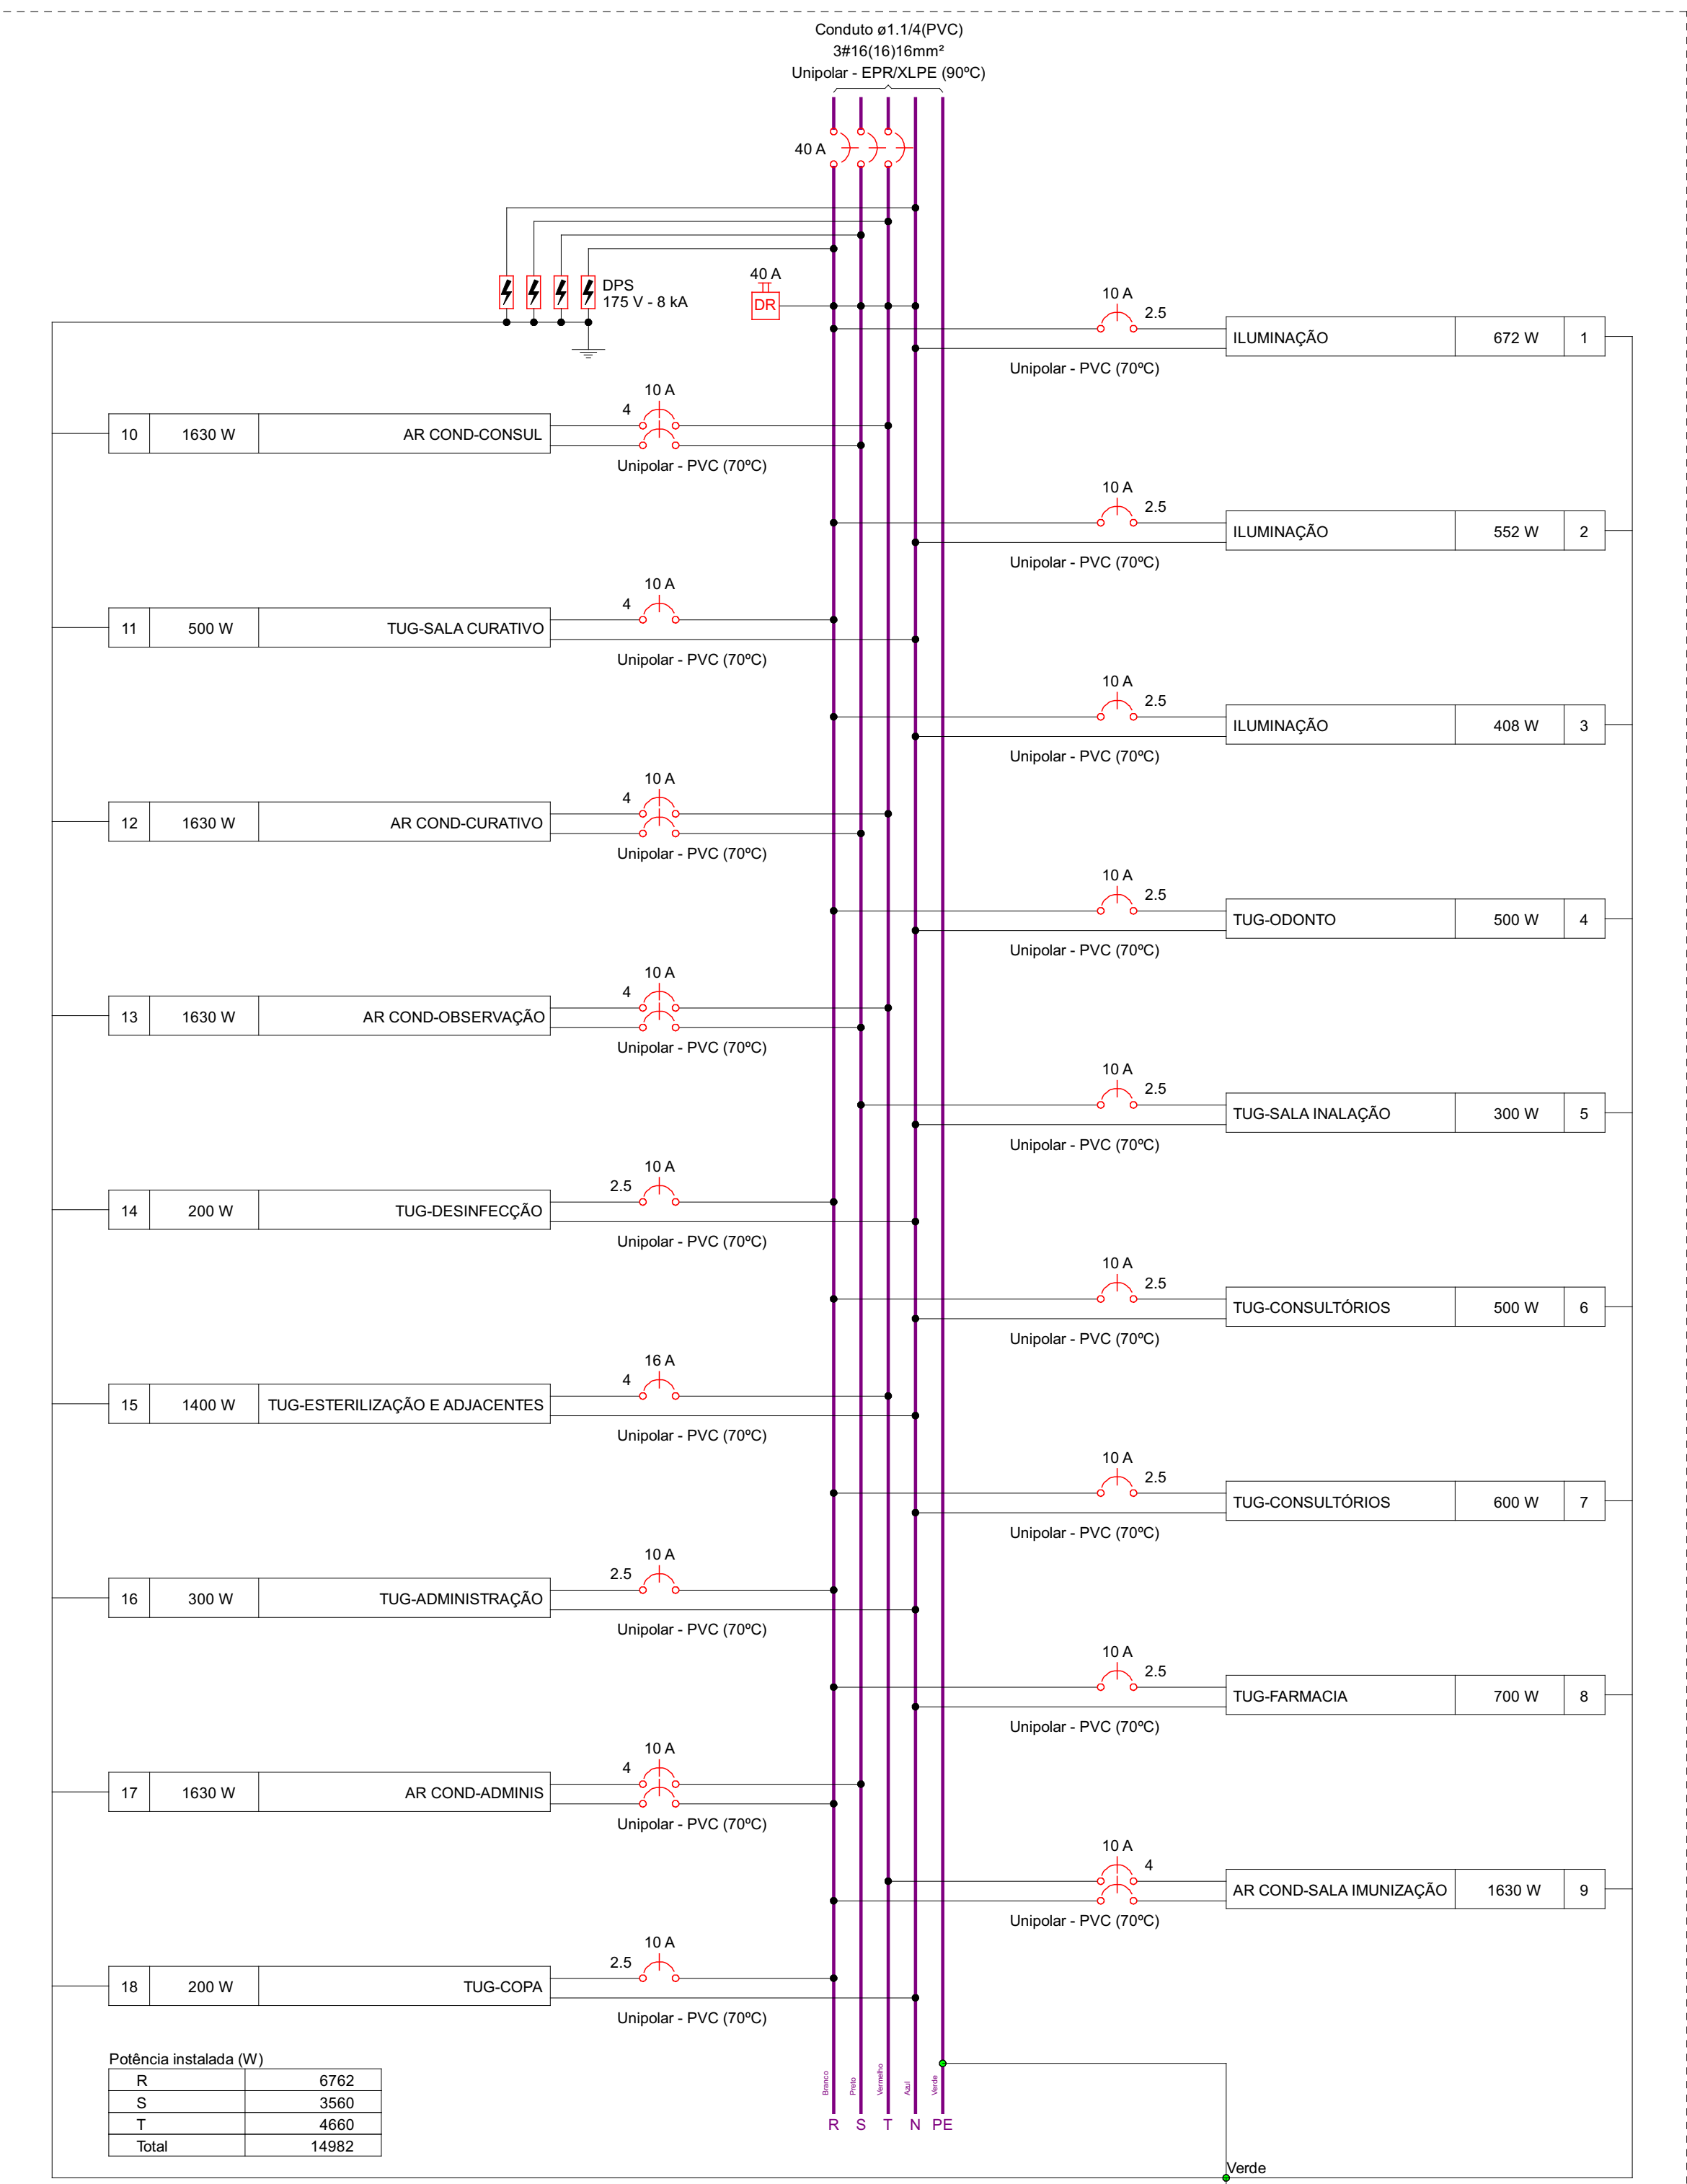

Quadro executivo - QD1

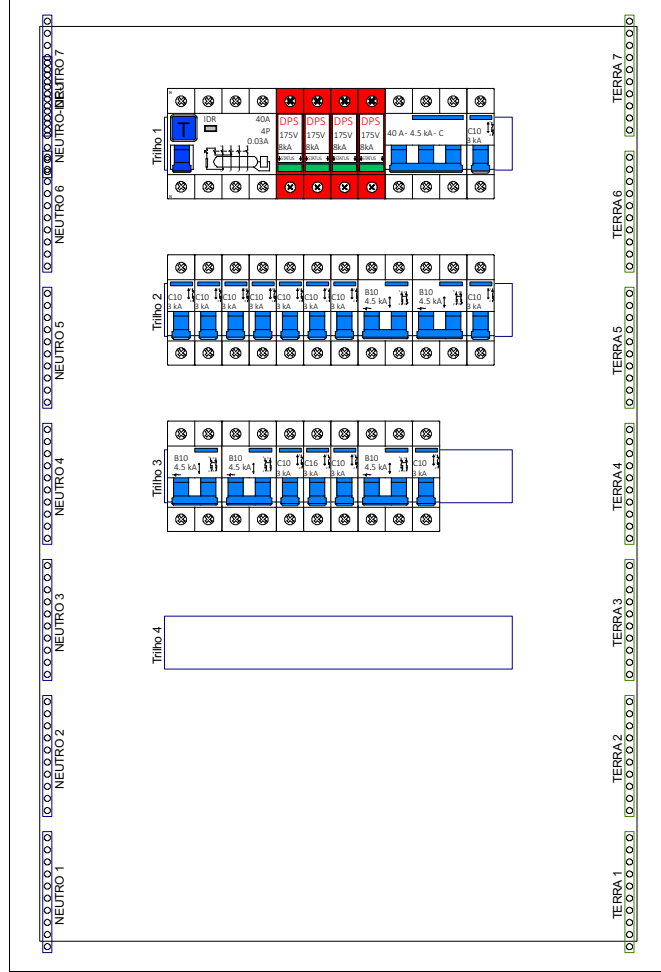


Escala 1:5

LEGENDA DAS INDICAÇÕES	
	Disjuntor unipolar "X" A e corrente de curto-circuito "Y" KA
	Disjuntor bipolar "X" A e corrente de curto-circuito "Y" KA
	Disjuntor tripolar "X" A e corrente de curto-circuito "Y" KA
	Dispositivo diferencial residual bipolar/tetrapolar, corrente nominal de "X" A, corrente nominal residual 30mA.
	Dispositivo de proteção contra surto, tensão de "X" V e corrente de curto-circuito Y KA
	Medidor
	Fiação do circuito "X", comando "a" e com diâmetro "Ø" mm²
	Neutro - Azul claro
	Fases (RST/ABC/UVW) - Branco, Preto e Vermelho
	Terra - Verde/Amarelo
	Retorno - Amarelo
	Campainha

Lista de materiais - TERREO - Parte 1	
Elétrica	Dispositivo Elétrico - embutido
Acessórios p/ eletrodutos	Placa 2x4"
Arnela zamak	Interruptor simples - 1 tecla
3"	Placa c/ furo
Bucha zamak	Placa p/ 1 função
3"	Tomada hexagonal (NBR 14136) 2P+T 10A
Cabepote p/ Entrada de Energia	S/ placa
3/4"	Tomada hexagonal (NBR 14136) 2P+T 10A
Caixa PVC	Dispositivo de Proteção
4x2"	Disjuntor Unipolar Termomagnético - norma DIN (Curva C)
Caixa PVC octogonal	10 A - 3 KA
4"x 4"	16 A - 3 KA
Caixa alumínio 4"x2"	Disjuntor bipolar termomagnético (380 V/220 V) - DIN (Curva B)
3x4"	10 A - 4,5 KA
Curva 90º aço galvanizado	16 A - 4,5 KA
3"	Disjuntor tripolar termomagnético (380 V/220 V) - DIN (Curva C)
Fitas	160 A - 13 KA
Aço Inox	40 A - 4,5 KA
Luva aço galvan. leve	80 A - 4,5 KA
2.1/2"	Dispositivo de proteção contra surto
Placa de identificação da unidade consumidora	175 V - 8 KA
ENERGISA	Interruptor tetrapolar DR (3 fases/neutro - In 30mA) - DIN
Acessórios uso geral	40 A
Arnela lisa galvan.	80 A
1/4"	Eletrocalha furada tipo C pré-galv. quen
3/8"	Acessórios para eletrocalha
Parafuso galvan. cab. sext.	Saída dupla para eletroduto
3/8"x2.1/2" rosca total WW	Saída horizontal para eletroduto
Parafuso galvan. cabeça lenticla	Cotovelo reto
1/4"x5/8" máquina rosca total	50x25mm chapa 18
Porca sextavada galvan.	Eletrocalha perfurada tipo C
1/4"	50x25mm chapa 18
3/8"	Suporte vertical
Suporte para cabo de aço	70x81mm
38x90mm	T horizontal 90°
Vergalhão galvan. rosca total	50x25mm chapa 18
1/4"x(comp. p/ proj.)	Tala plana perfurada
25mm	Tampa p/ T horizontal 90°
Cabo Unipolar (cobre)	50x25mm chapa 18
Isol. EPR - 0,6/1kV (ref. Imbrac Eprovinil)	Terminal
16 mm² - Azul claro	50x25mm chapa 18
16 mm² - Branco	50x25mm chapa 18
16 mm² - Preto	50x25mm chapa 18
16 mm² - Verde-amarelo	50x25mm chapa 18
16 mm² - Vermelho	50x25mm chapa 18
25 mm² - Verde-amarelo	50x25mm chapa 18
50 mm² - Azul claro	50x25mm chapa 18
50 mm² - Branco	50x25mm chapa 18
50 mm² - Preto	50x25mm chapa 18
50 mm² - Vermelho	50x25mm chapa 18
Isol.PVC - 450/750V (ref. Pirastic Ecoplus BWF Flexível)	50x25mm chapa 18
2,5 mm² - Amarelo	50x25mm chapa 18
2,5 mm² - Azul claro	50x25mm chapa 18
2,5 mm² - Branco	50x25mm chapa 18
2,5 mm² - Preto	50x25mm chapa 18
2,5 mm² - Verde-amarelo	50x25mm chapa 18
2,5 mm² - Vermelho	50x25mm chapa 18
4 mm² - Azul claro	50x25mm chapa 18
4 mm² - Branco	50x25mm chapa 18
4 mm² - Preto	50x25mm chapa 18
4 mm² - Verde-amarelo	50x25mm chapa 18
4 mm² - Vermelho	50x25mm chapa 18
6 mm² - Branco	50x25mm chapa 18
6 mm² - Preto	50x25mm chapa 18
6 mm² - Verde-amarelo	50x25mm chapa 18
Caixa de passagem - embutir	50x25mm chapa 18
Alvenaria	50x25mm chapa 18
300x300x300mm	50x25mm chapa 18
Tampa 300x300x50mm	50x25mm chapa 18

RESPONSÁVEL TÉCNICO:	
VITÓRIA EDUARDA SILVA LUCENA CREA: 0922278407RR	
PROPRIETÁRIO (A):	
PREFEITURA MUNICIPAL DE RORAINÓPOLIS CNPJ - 01.613.031/0001-80	
ENDEREÇO DO IMÓVEL:	
Rua I, Lote 06, Quadra 27, Loteamento Ouro Verde, Rorainópolis/RR	
COORDENAÇÃO DE PROJETO:	
VITÓRIA EDUARDA SILVA LUCENA CREA: 0922278407RR	
CONTEÚDO DA PRANCHA:	
DIAGRAMAS E QUADROS	
PRANCHA:	
1	
COLABORADOR DE PROJETO:	
VITÓRIA LUCENA	
DATA:	
SET/2025	
Conjunto	1
Pron. Tot.	3

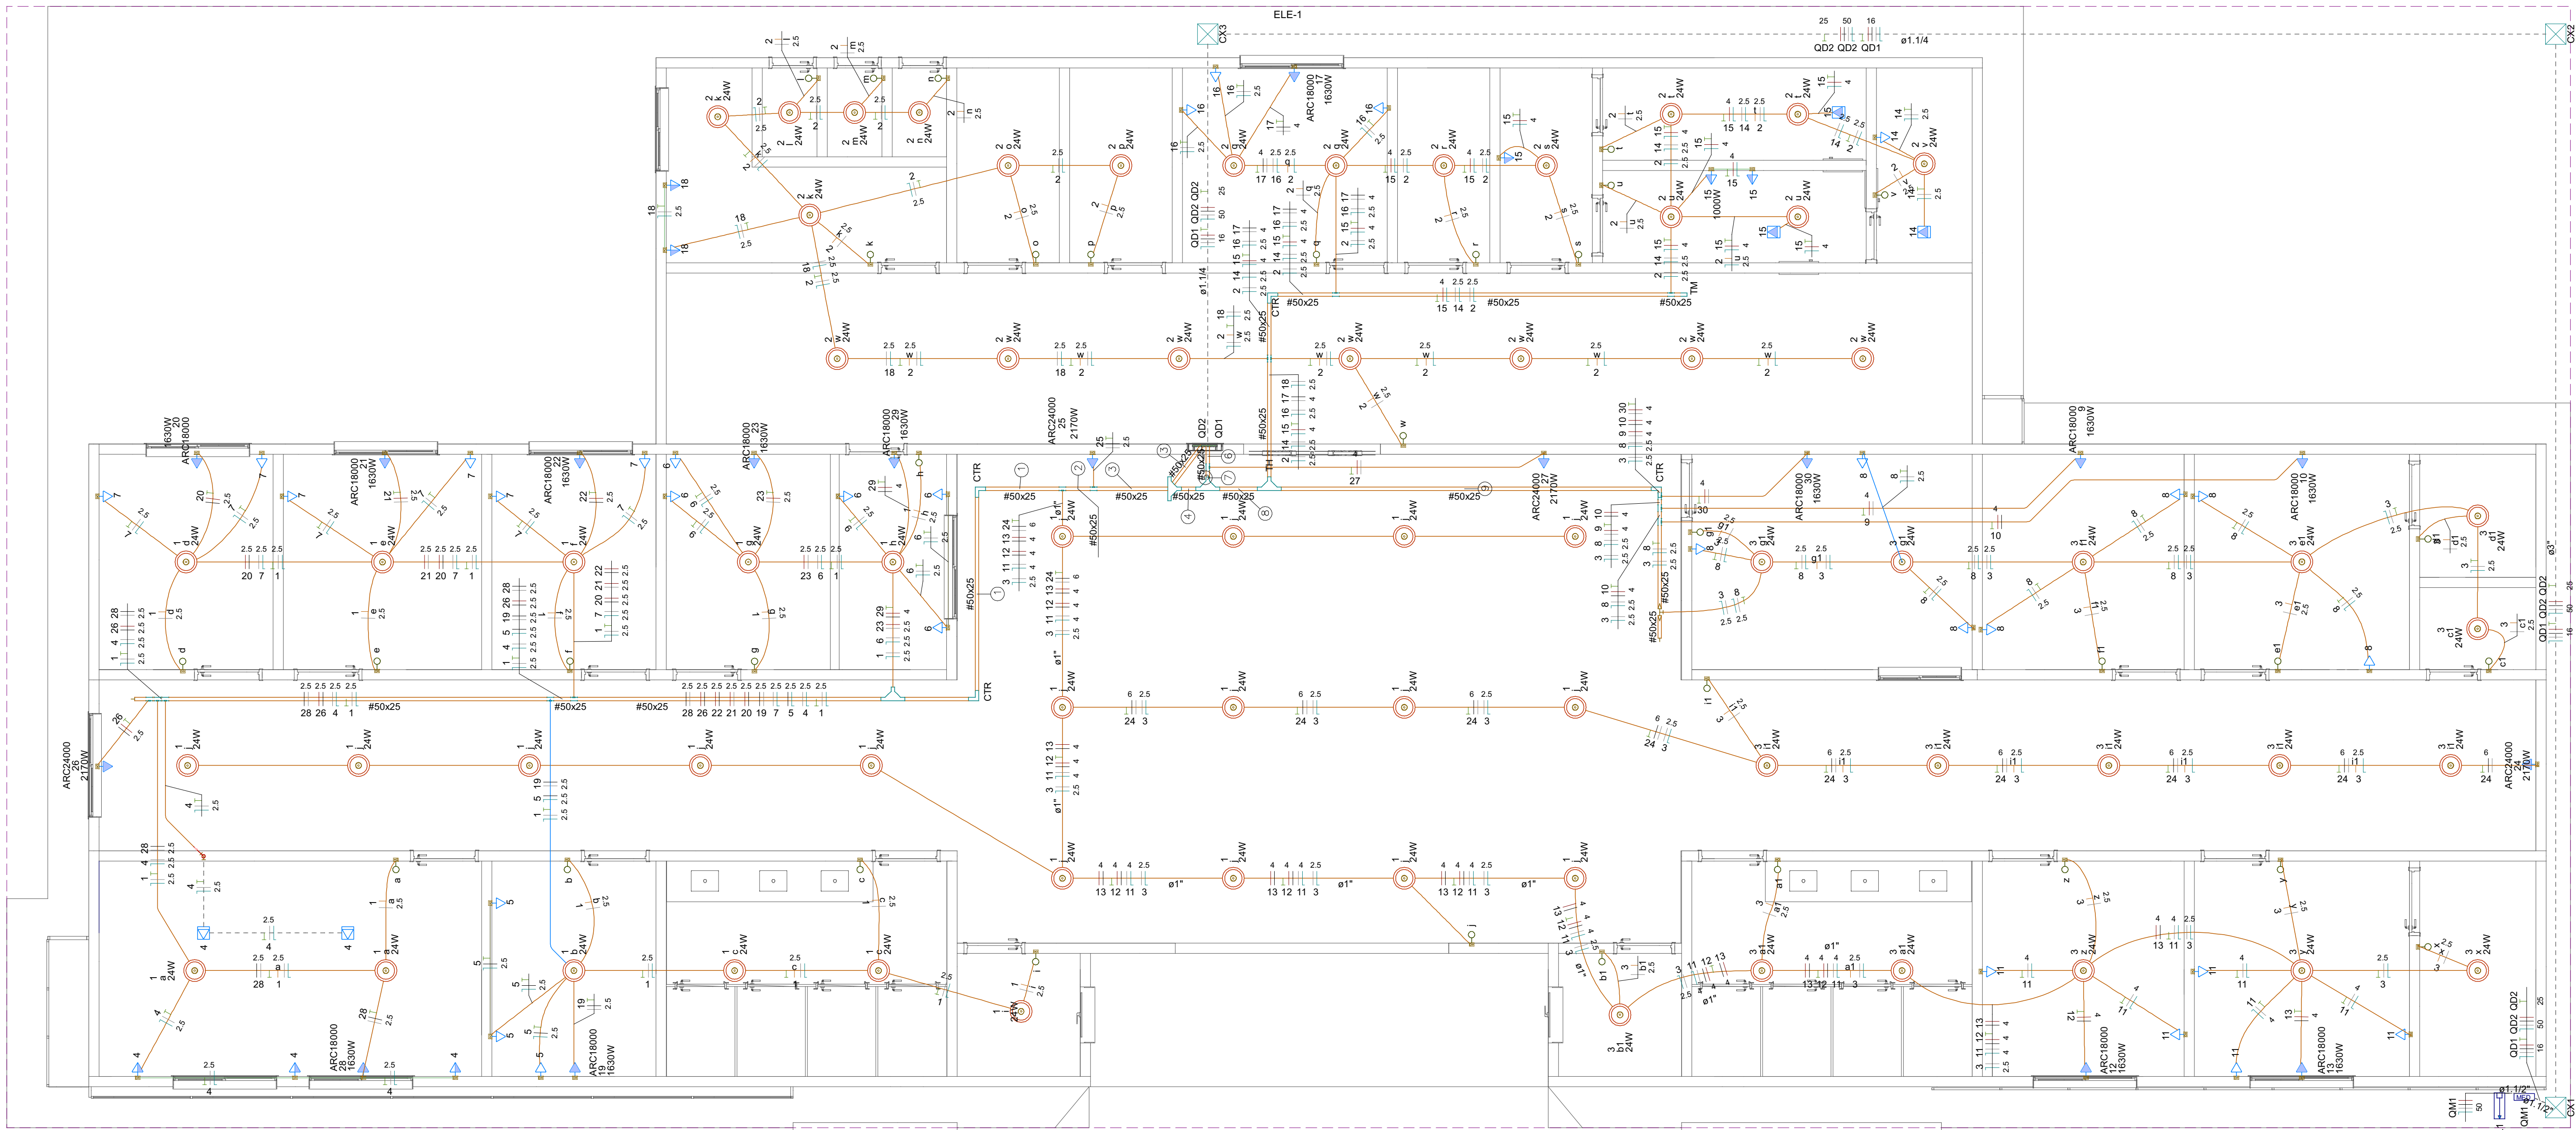

Legenda de fiação - TÉRREO	
①	
②	
③	
④	
⑤	


Legenda de fiação - TÉRREO	
⑥	
⑦	
⑧	
⑨	

Legenda de condutos - TÉRREO	
Elétrica	
	Teto
	Alta
	Média
	Baixa
	Piso


Legenda das indicações - TÉRREO	
ARC18000	Pontos de força - Uso específico - Condicionador de ar Split 18000BTU
ARC24000	Pontos de força - Uso específico - Condicionador de ar Split 24000BTU
CTR	Cotovelo reto 90° sem tampa - 50x25mm
TH	T horizontal 90° - 50x25mm
TM	Terminal sem tampa - 50x25mm

Legenda - TÉRREO	
	Caixa de passagem 300x300x300 no piso
	Cotovelo reto 90°
	Entrada de serviço
	Interruptor simples 1 tecla - 1,20m do piso
	Ponto genérico de luz 24W
	Quadro de distribuição
	Quadro de medição
	Saída dupla para eletroduto
	Saída horizontal para eletroduto
	T horizontal 90°
	Terminal
	Tomada alta a 2,20m do piso
	Tomada alta a 2,50m do piso
	Tomada baixa a 0,30m do piso
	Tomada média a 1,20m do piso
	Tomada no piso

	RESPONSÁVEL TÉCNICO:	
	VITÓRIA EDUARDA SILVA LUCENA CREA: 0922278407RR	
COORDENAÇÃO DE PROJETO:	PROPRIETÁRIO (A):	
	PREFEITURA MUNICIPAL DE RORAINÓPOLIS CNPJ - 01.613.031/0001-80	
VITÓRIA EDUARDA SILVA LUCENA CREA: 0922278407RR	ENDEREÇO DO IMÓVEL:	
	Rua I, Lote 06, Quadra 27, Loteamento Ouro Verde, Rorainópolis/RR	
CONTEÚDO DA PRANCHA:		PRANCHA:
PLANTA BAIXA ELÉTRICA		2
COLABORADOR DE PROJETO:		Conjunto
VITÓRIA LUCENA		1
DATA:		Projetado
SET/2025		3

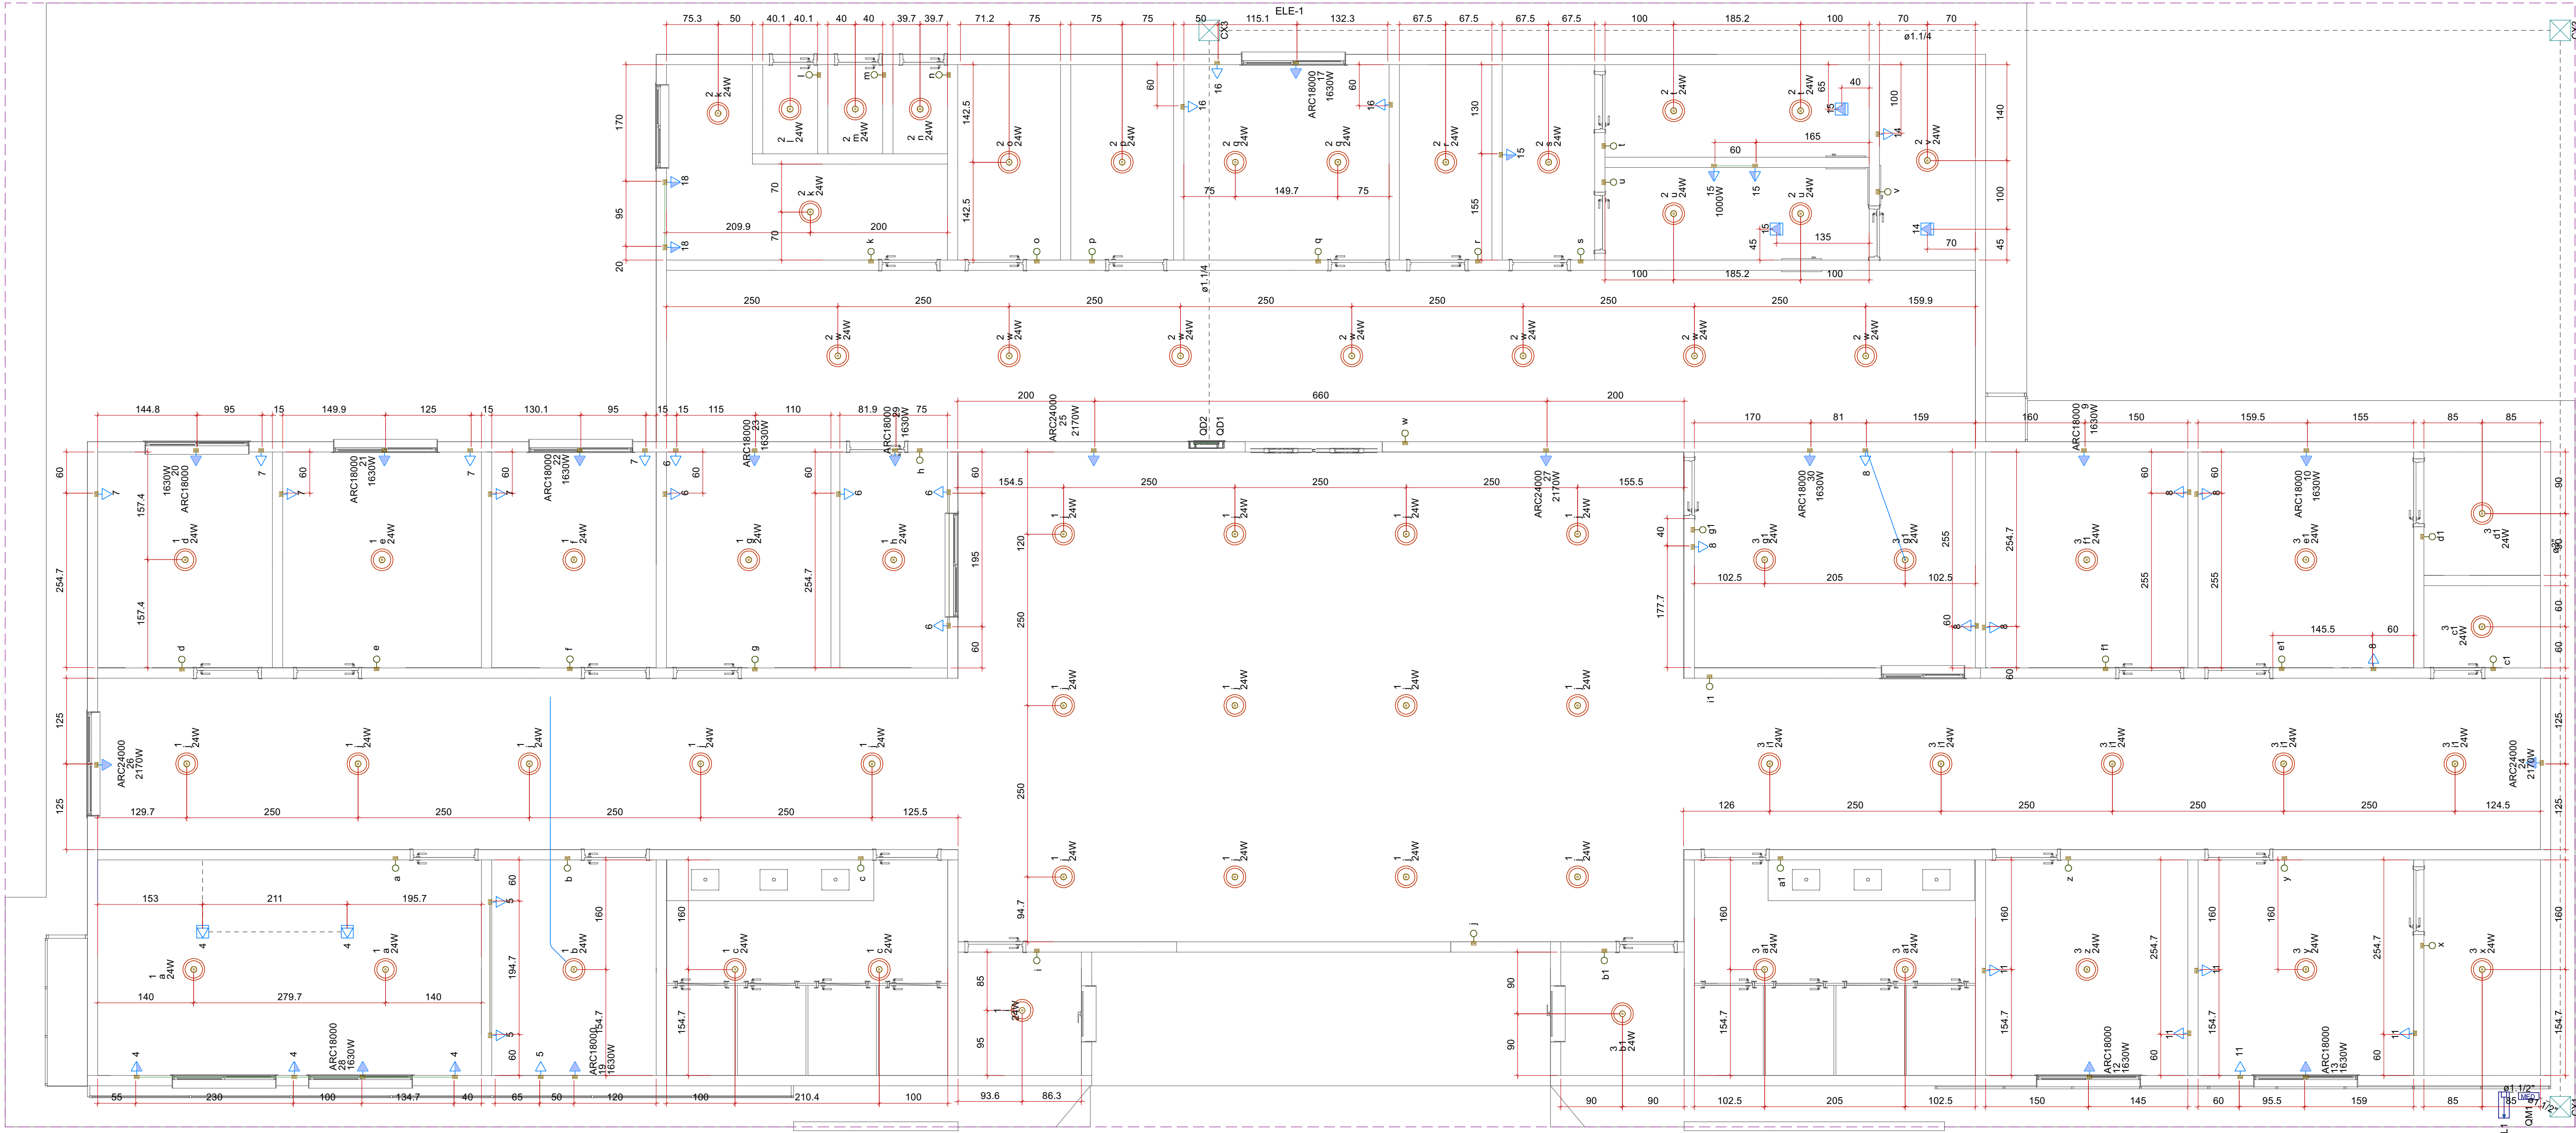


	RESPONSÁVEL TÉCNICO:	
	VITÓRIA EDUARDA SILVA LUCENA CREA: 0922278407RR	
COORDENAÇÃO DE PROJETO:	PROPRIETÁRIO (A):	
	PREFEITURA MUNICIPAL DE RORAINÓPOLIS CNPJ - 01.613.031/0001-80	
VITÓRIA EDUARDA SILVA LUCENA CREA: 0922278407RR	ENDEREÇO DO IMÓVEL:	
Rua I, Lote 06, Quadra 27, Loteamento Ouro Verde, Rorainópolis/RR		
CONTEÚDO DA PRANCHA:		PRANCHA:
COTAS		3
COLABORADOR DE PROJETO:	DATA:	Conjunto
VITÓRIA LUCENA	SET/2025	1

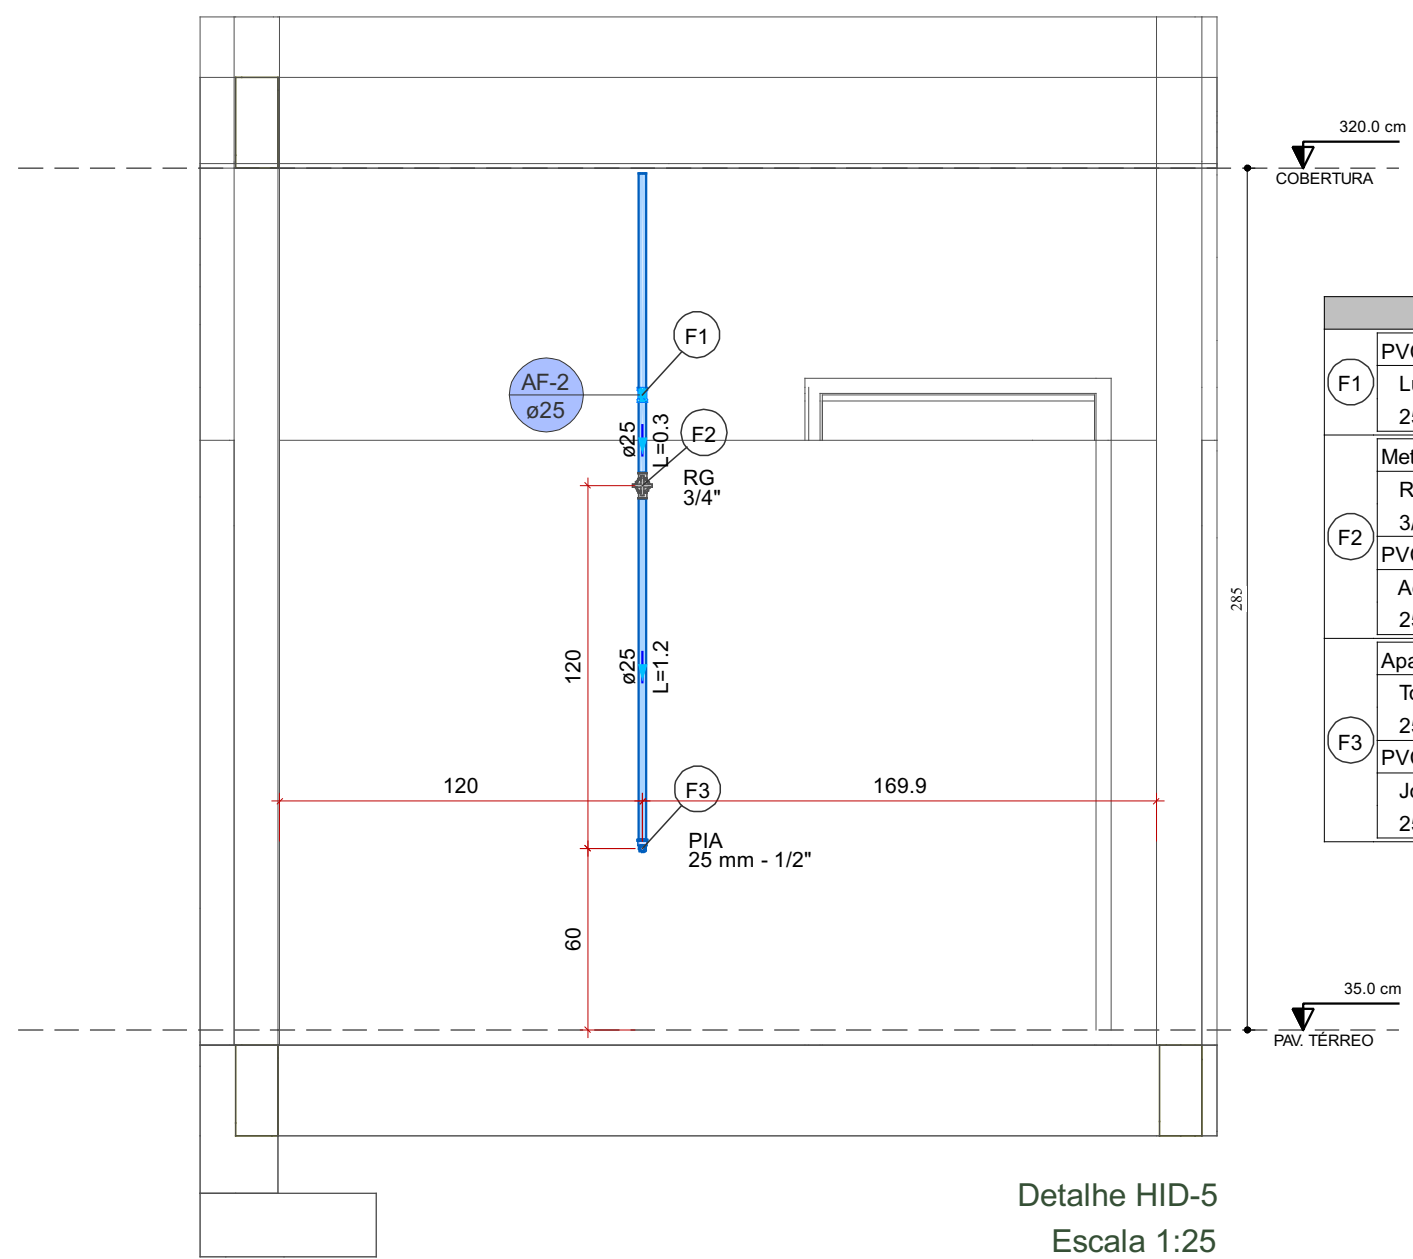


Detalhe HID-5
Escala 1:25

Legenda de peças - PAV. TERREO		
F1	PVC rígido soldável	
	Luva de correr p/ tubo 25 mm	1pc
F2	Metais	
	Registro de gaveta c/ canopla cromada 3/4"	1pc
F3	PVC rígido soldável	
	Adapt sold.curto c/bolsa-rosca p registro 25 mm - 3/4"	2pc
F4	Aparelho	
	Torneira de Pia de Cozinha 25 mm - 1/2"	1pc
F5	PVC soldável azul c/ bucha latão	
	Joelho de redução 90° soldável com bucha de latão 25 mm- 1/2"	1pc

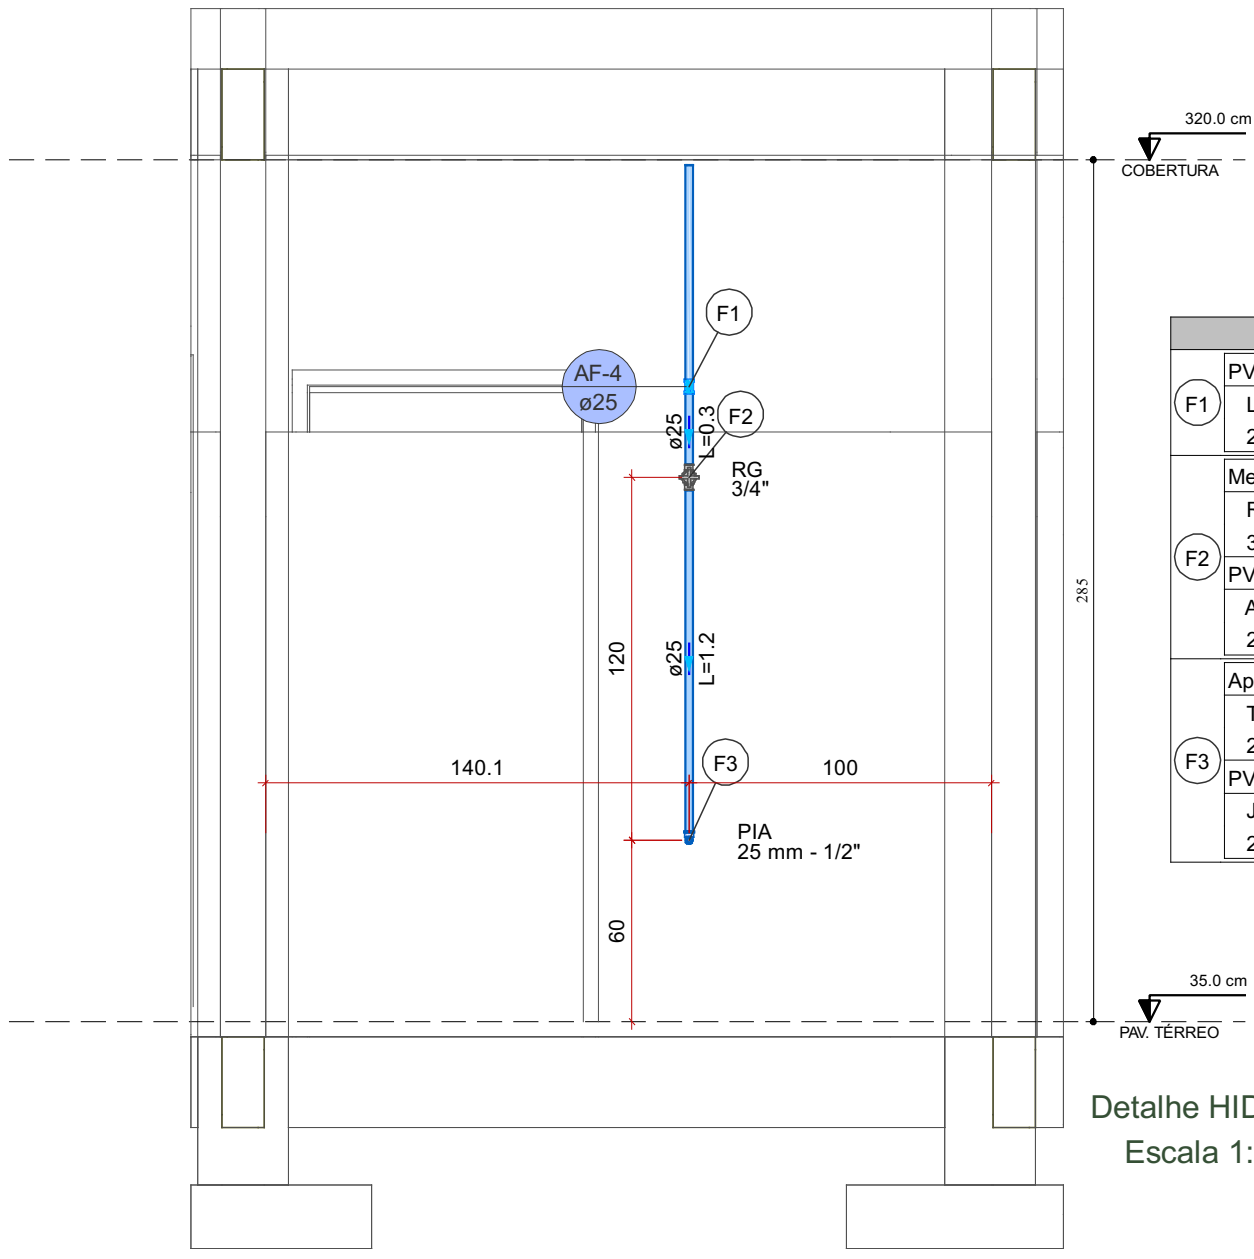


Detalhe HID-6
Escala 1:25

Legenda de peças - PAV. TERREO		
F1	PVC rígido soldável	
	Luva de correr p/ tubo 25 mm	1pc
F2	Metais	
	Registro de gaveta c/ canopla cromada 3/4"	1pc
F3	PVC rígido soldável	
	Adapt sold.curto c/bolsa-rosca p registro 25 mm - 3/4"	2pc
F4	Aparelho	
	Torneira de Pia de Cozinha 25 mm - 1/2"	1pc
F5	PVC soldável azul c/ bucha latão	
	Joelho de redução 90° soldável com bucha de latão 25 mm- 1/2"	1pc

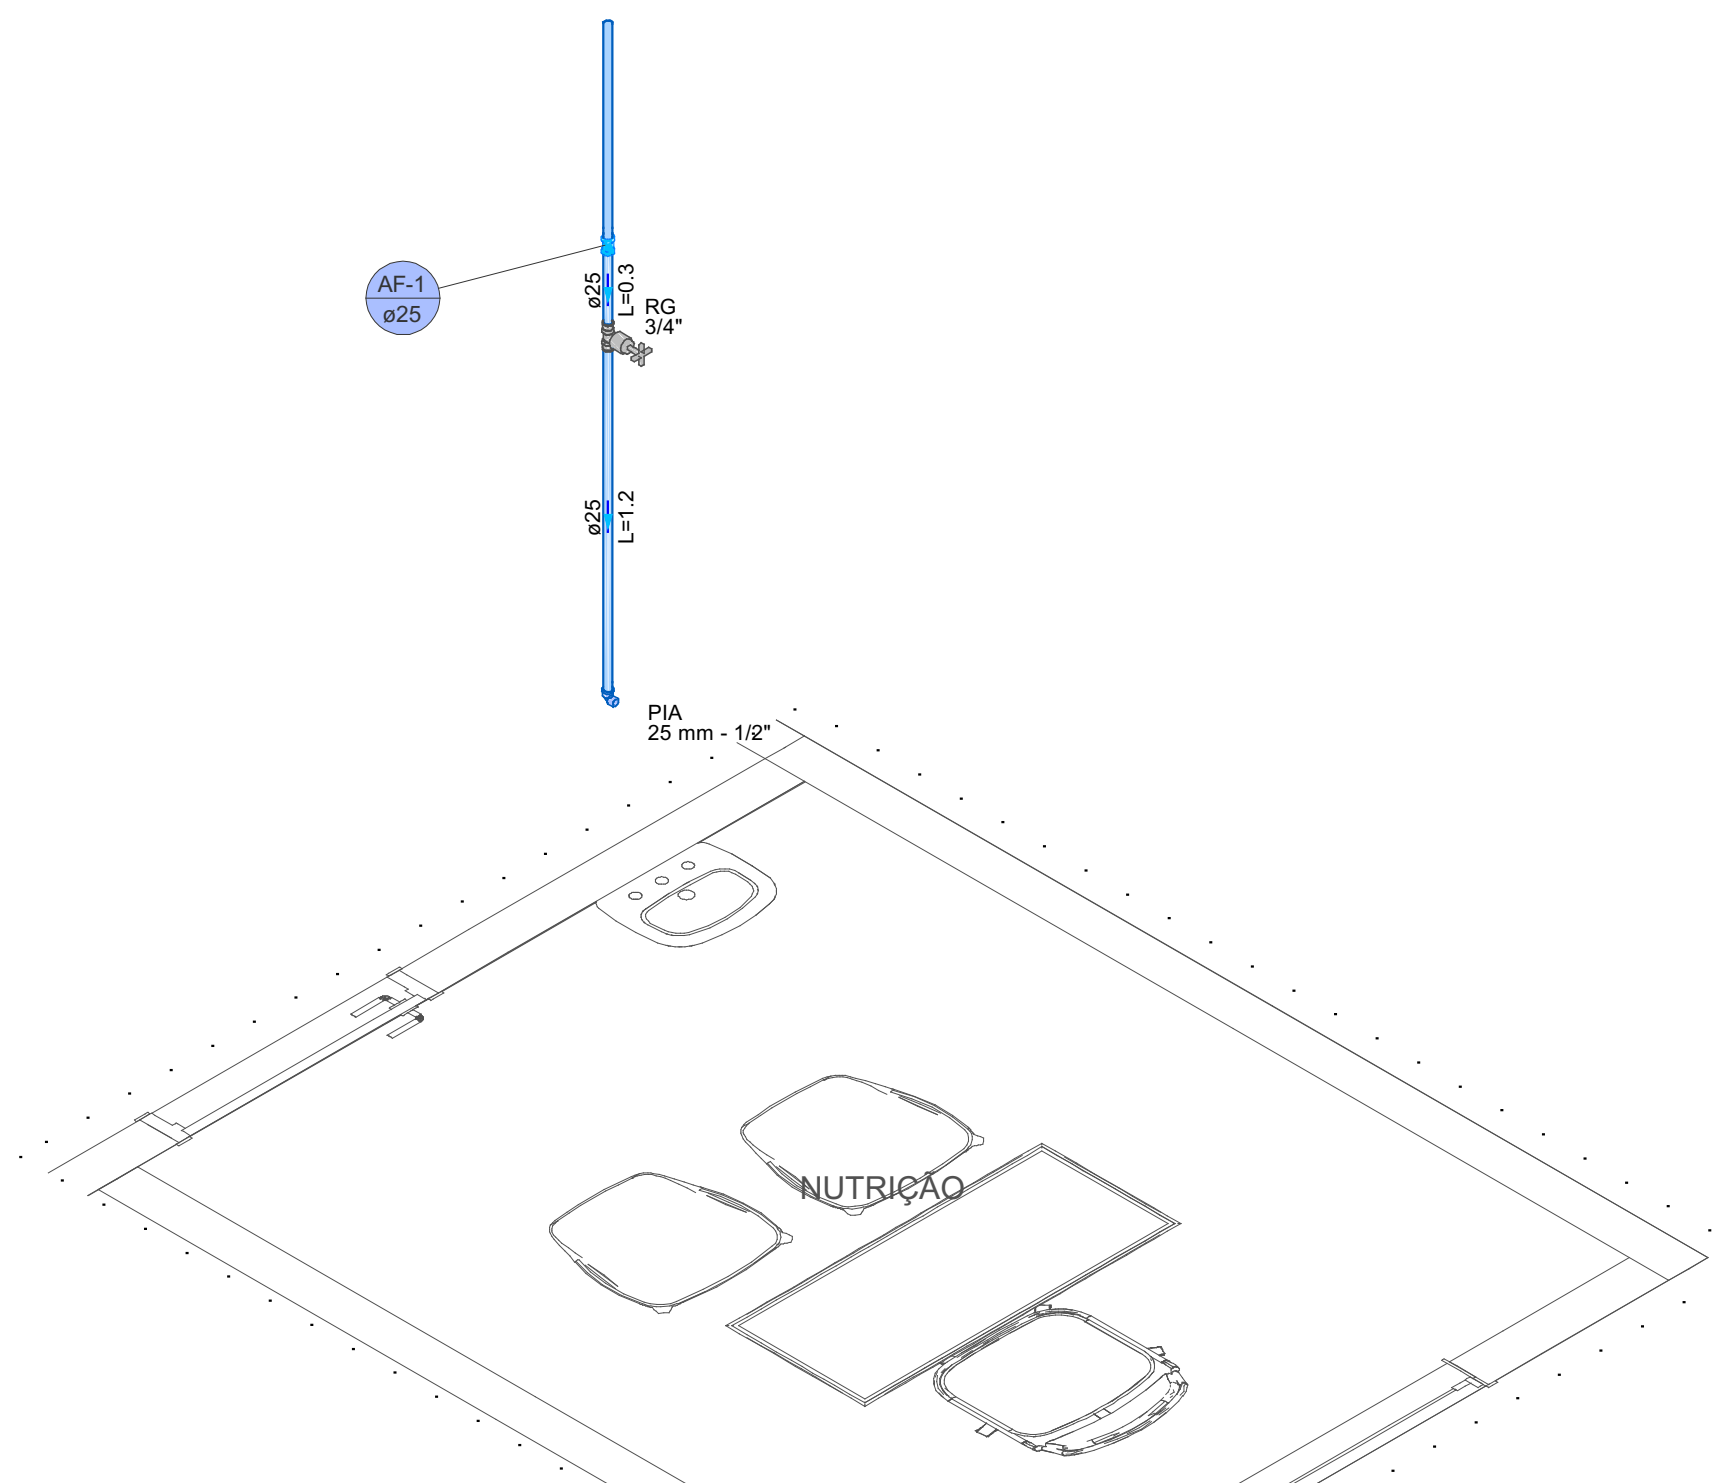


Detalhe HID-4
Escala 1:25

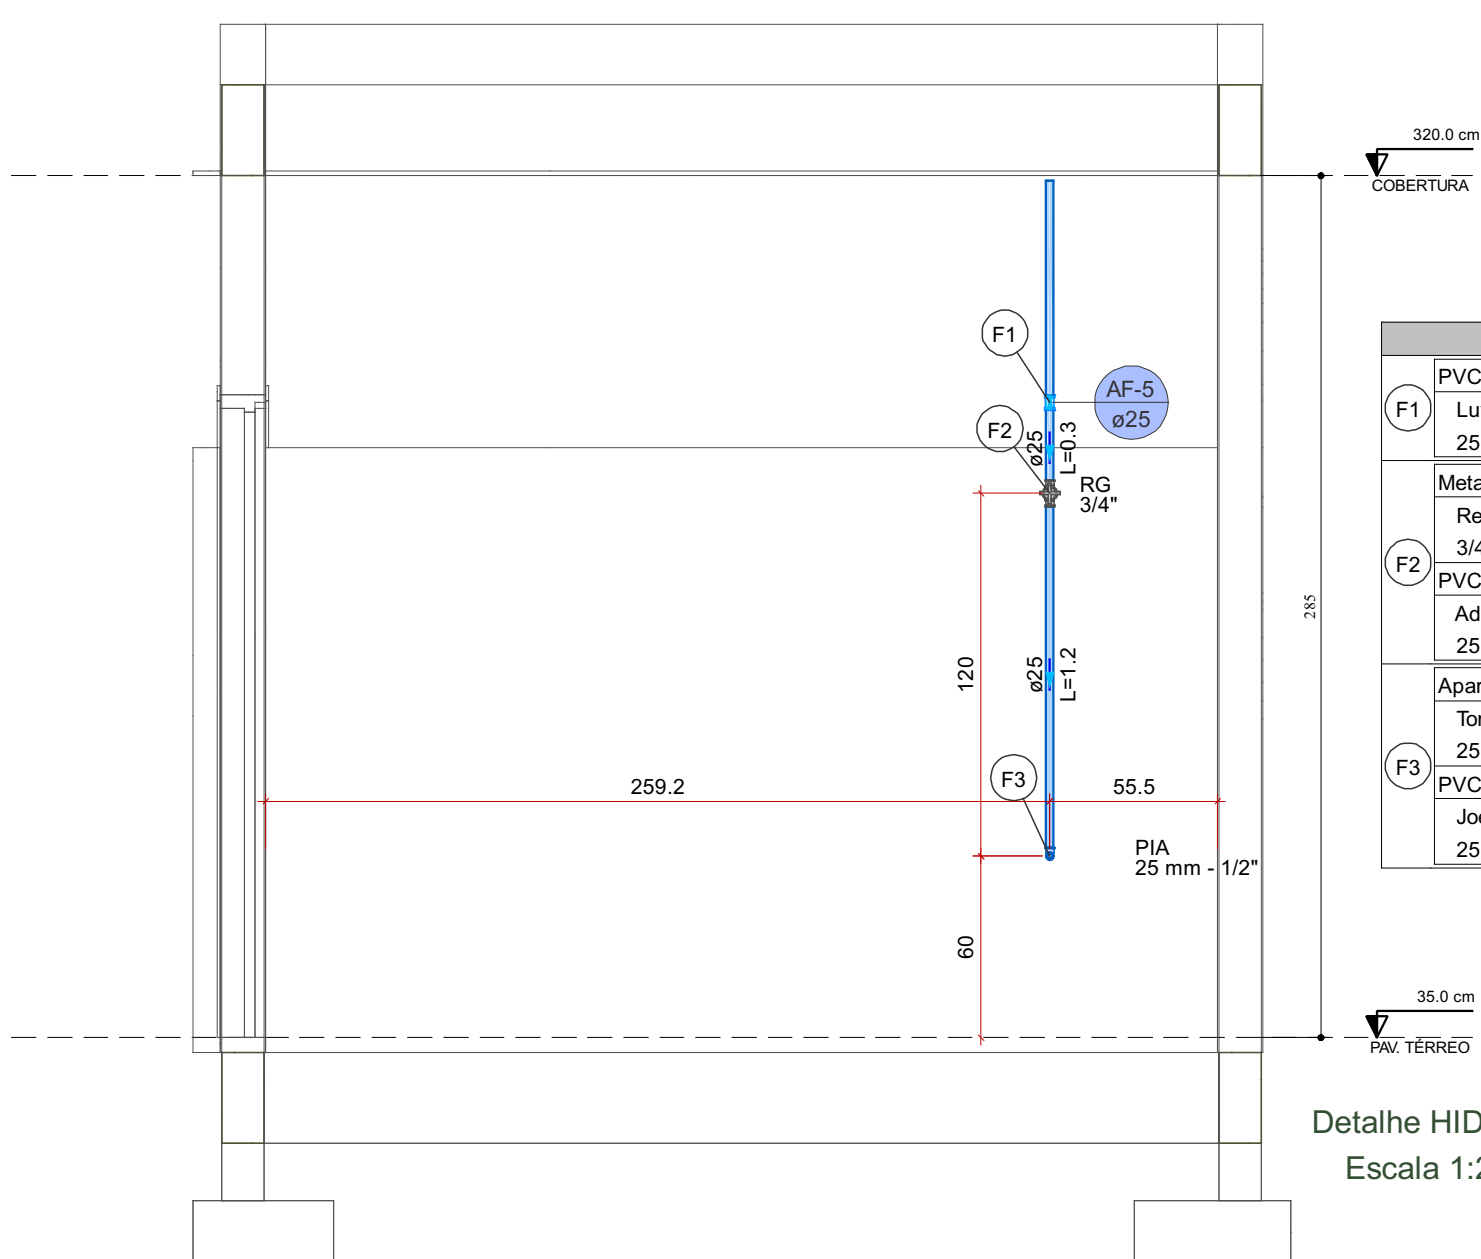


Detalhe HID-8
Escala 1:25

Legenda de peças - PAV. TERREO		
F1	PVC rígido soldável	
	Luva de correr p/ tubo 25 mm	1pc
F2	Metais	
	Registro de gaveta c/ canopla cromada 3/4"	1pc
F3	PVC rígido soldável	
	Adapt sold.curto c/bolsa-rosca p registro 25 mm - 3/4"	2pc
F4	Aparelho	
	Torneira de Pia de Cozinha 25 mm - 1/2"	1pc
F5	PVC soldável azul c/ bucha latão	
	Joelho de redução 90° soldável com bucha de latão 25 mm- 1/2"	1pc

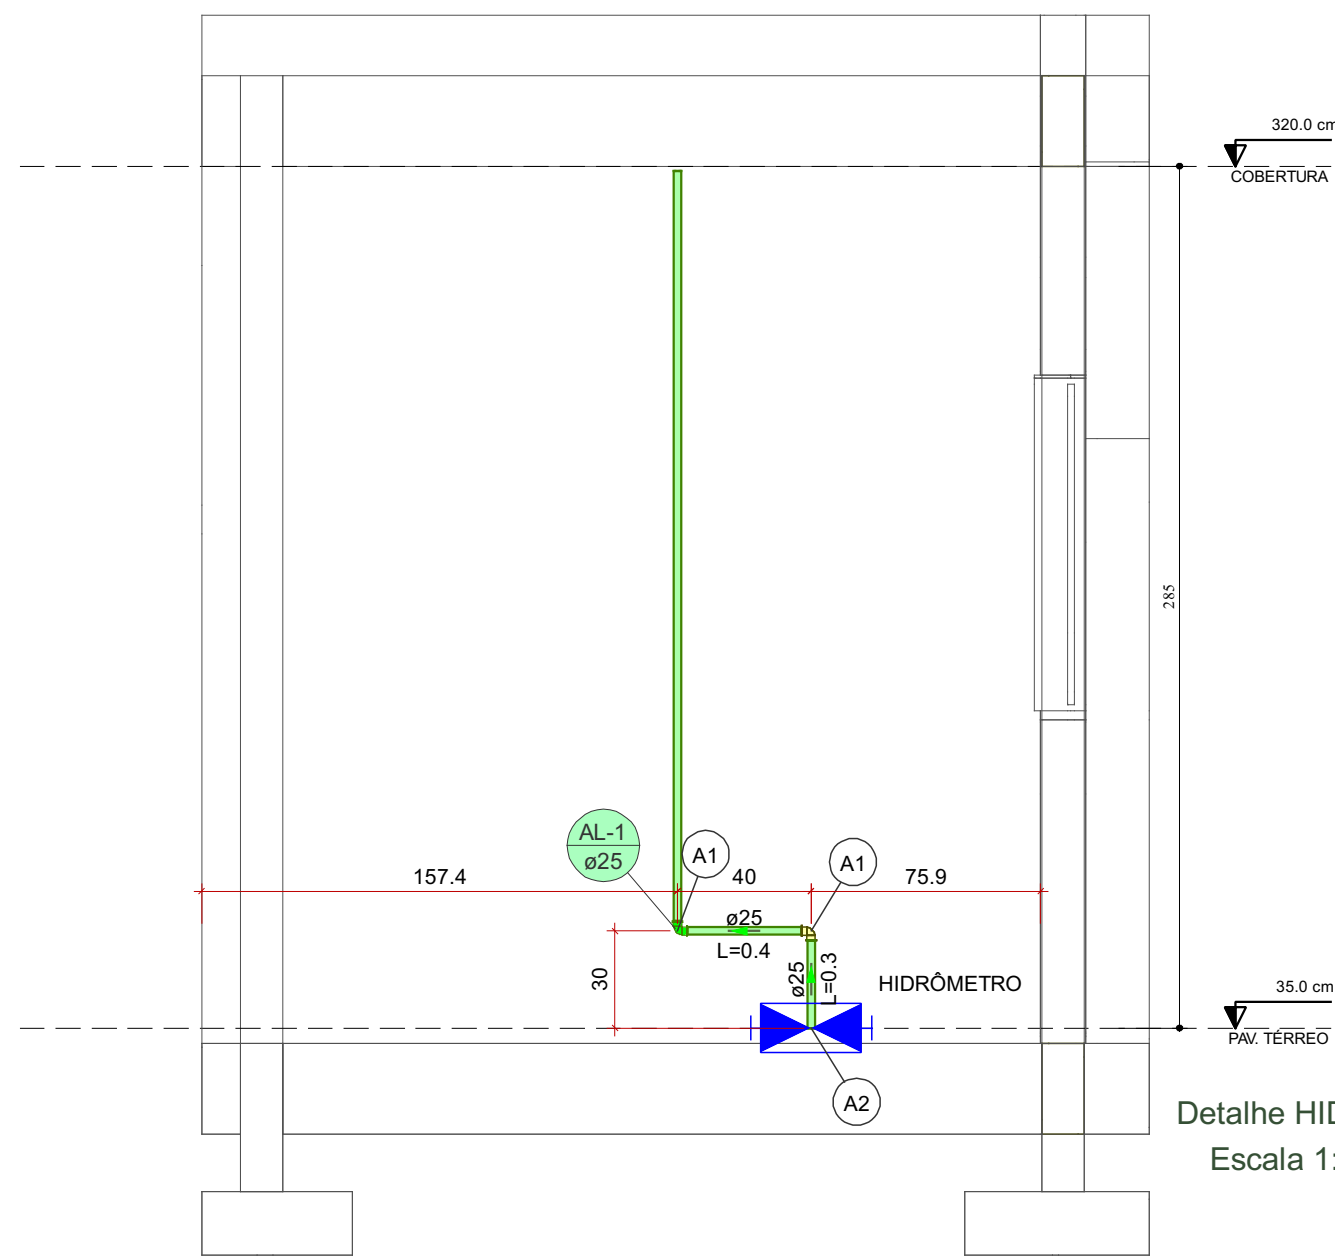


Detalhe HID-9
Escala 1:25

Legenda de peças - PAV. TERREO		
A1	PVC rígido soldável	
	Joelho 90° soldável 25 mm	1pc
A2	Ferro maleável classe 10	
	Bucha de redução 1" x 3/4"	1pc
	Bujão 1"	1pc
	Contraporca 1"	1pc
	Cotovelo 90 1"	3pc
	Niple duplo 1"	2pc
	Tubo de aço galvanizado 25 mm - 1"	0.8m
	Tê 1"	1pc
	Metais	
	Registro de gaveta bruto ABNT 1"	1pc

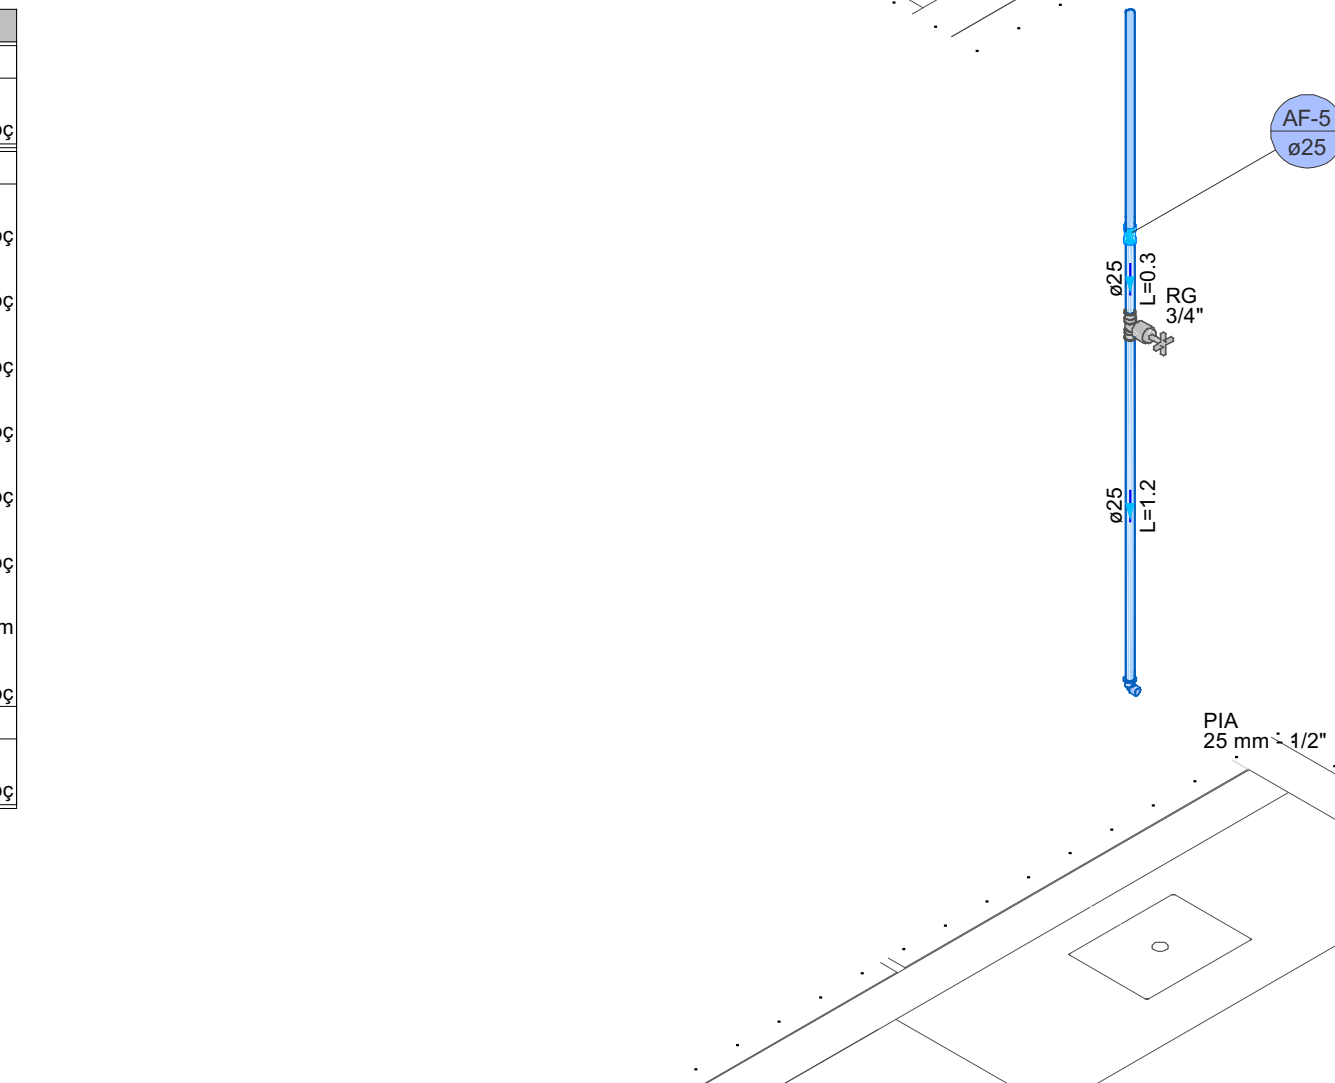


Detalhe HID-7
Escala 1:25

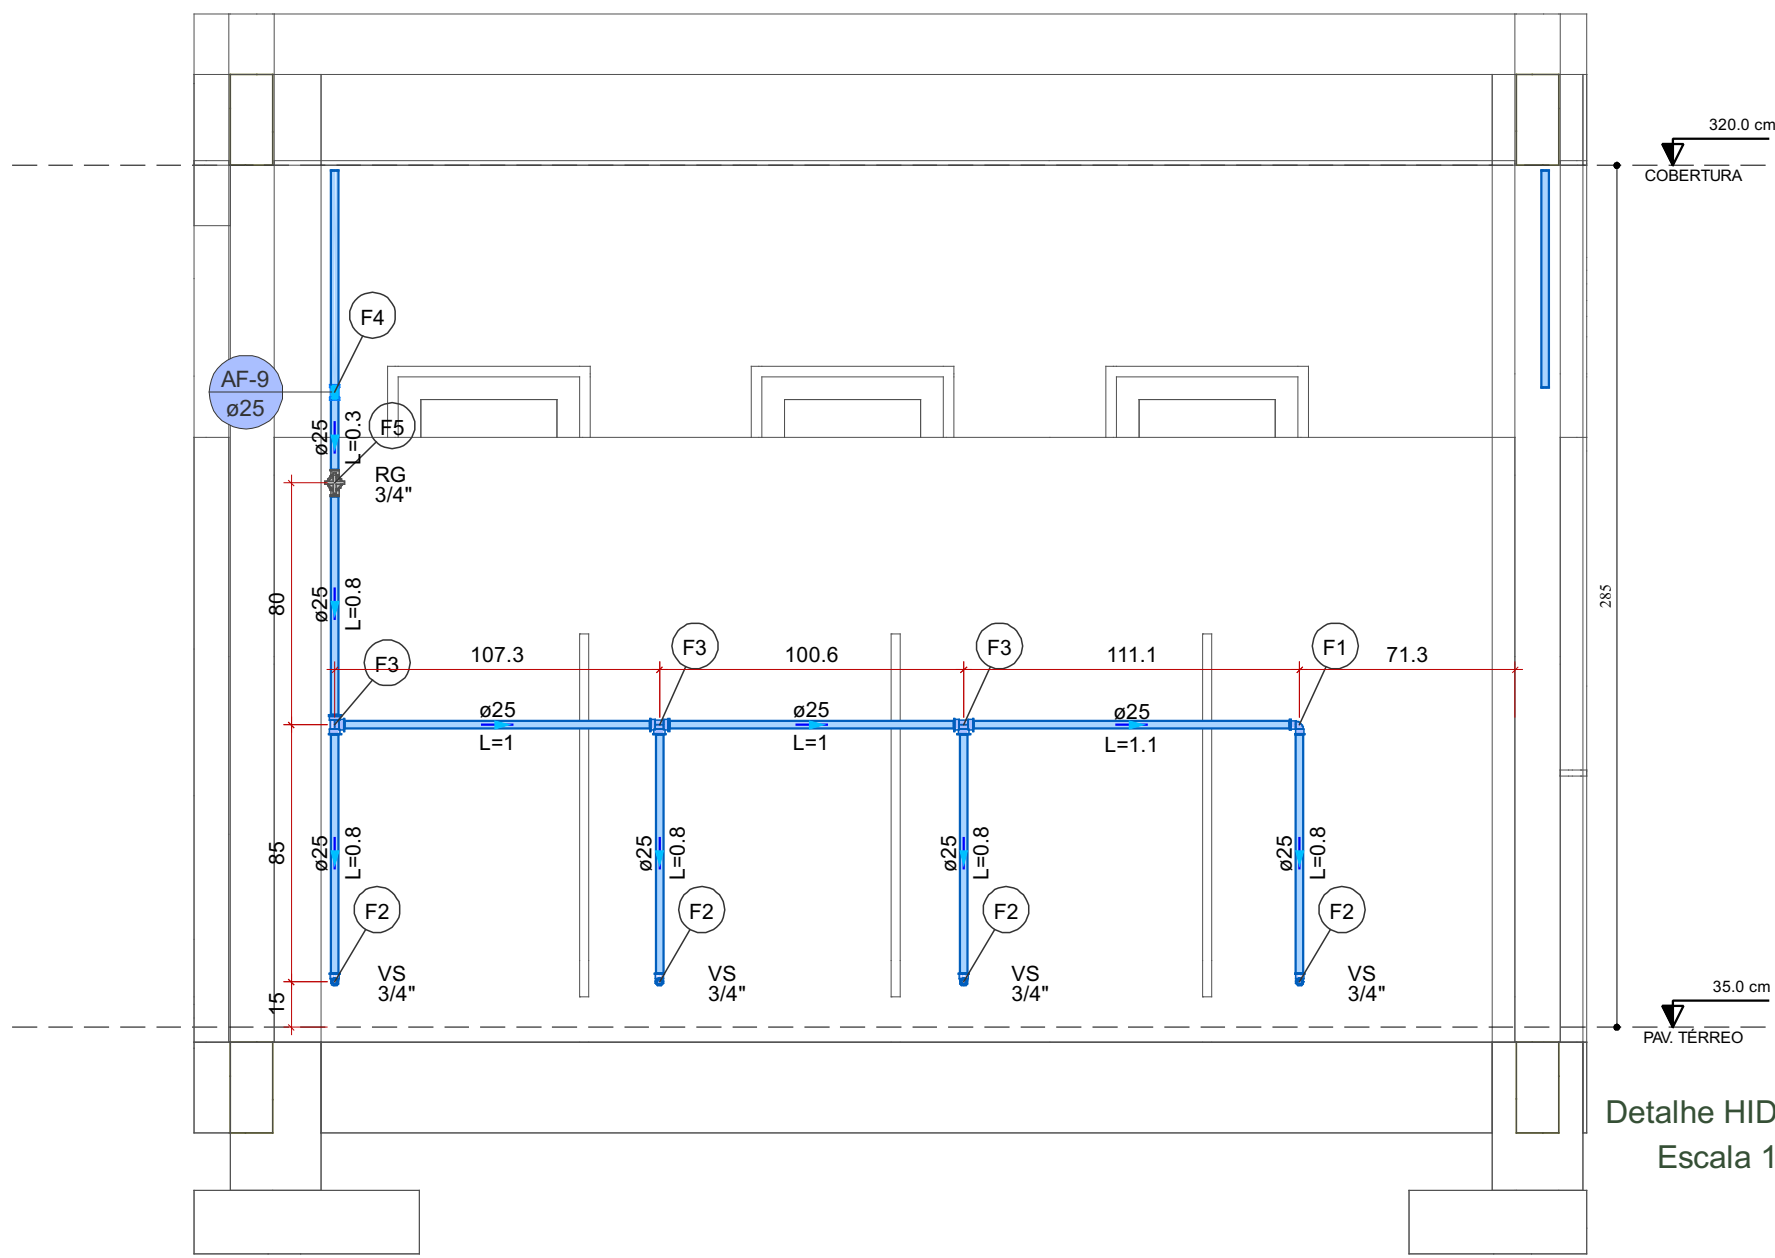

Detalhe HID-10
Escala 1:25


Legenda de peças - PAV. TERREO		
F1	PVC rígido soldável	
	Joelho 90° soldável 25 mm	1pc
F2	Aparelho	
	Vaso Sanitário c/ cx. acoplada 1/2"	1pc
F3	PVC Acessórios	
	Engate flexível cobre cromado com canopla 1/2 - 30cm	1pc
F4	PVC soldável azul c/ bucha latão	
	Joelho de redução 90° soldável com bucha de latão 25 mm- 1/2"	1pc
F5	PVC rígido soldável	
	Tê 90 soldável 25 mm	1pc
F6	PVC rígido soldável	
	Luva de correr p/ tubo 25 mm	1pc
F7	Metais	
	Registro de gaveta c/ canopla cromada 3/4"	1pc
F8	PVC rígido soldável	
	Adapt sold.curto c/bolsa-rosca p registro 25 mm - 3/4"	2pc

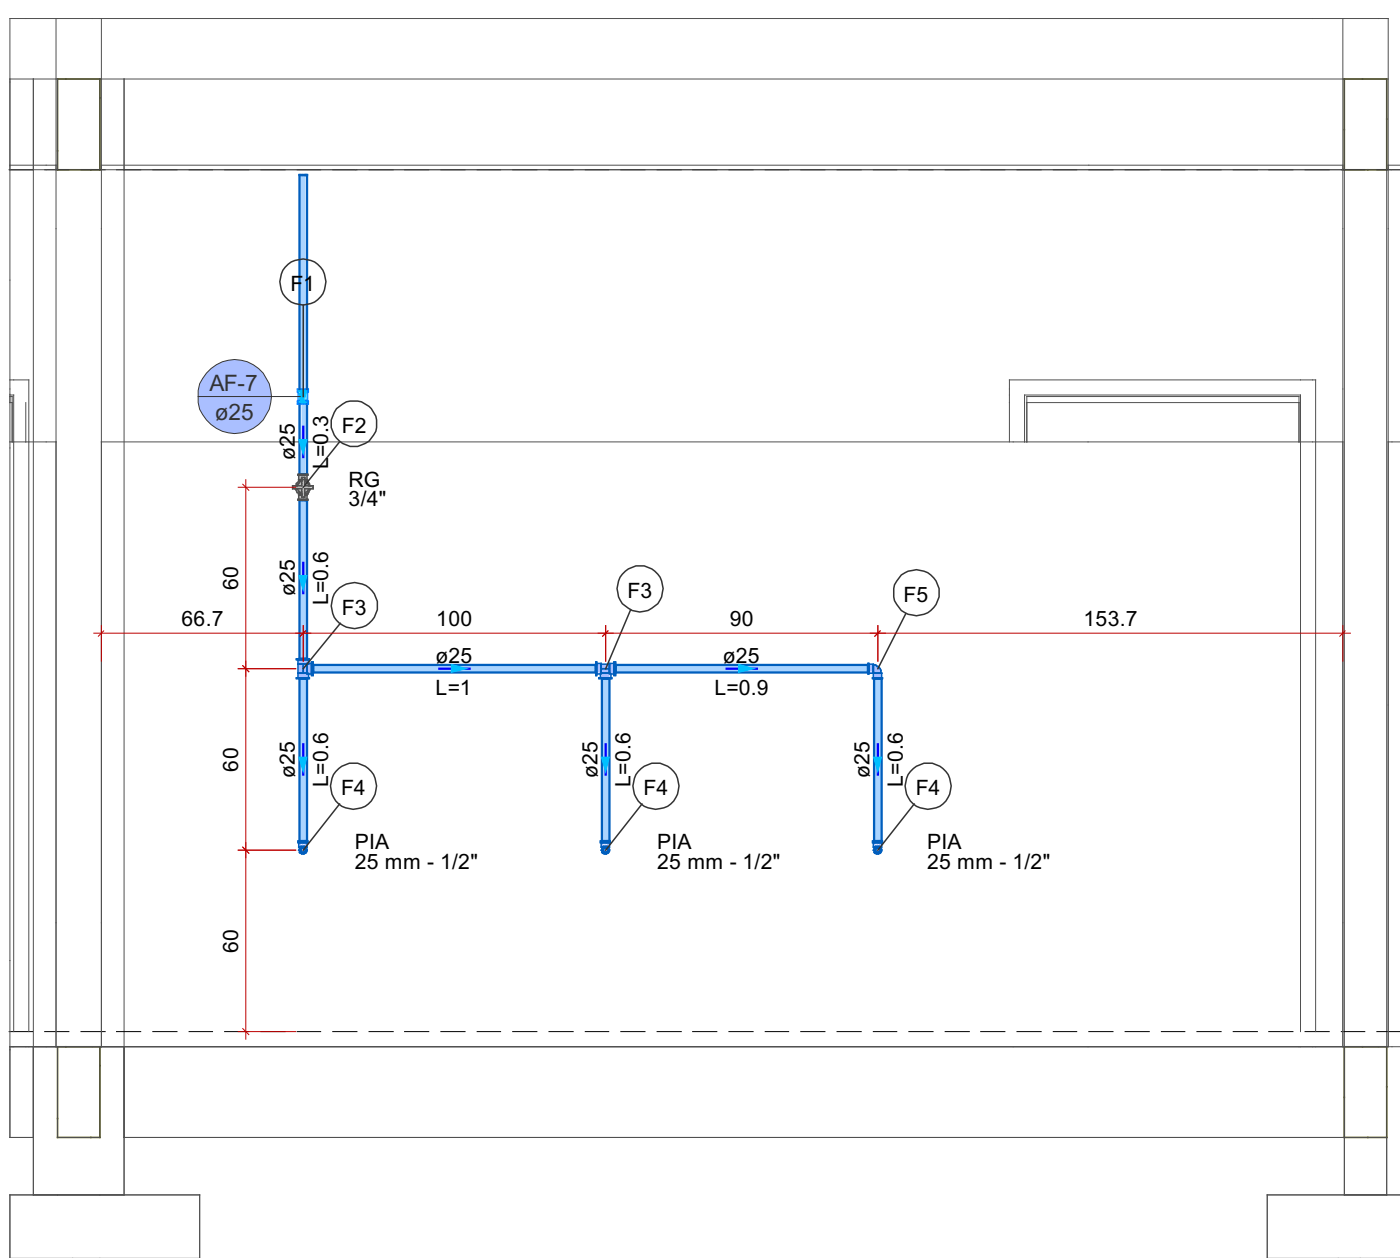

Detalhe HID-11
Escala 1:25


Legenda de peças - PAV. TERREO		
F1	PVC rígido soldável	
	Luva de correr p/ tubo 25 mm	1pc
F2	Metais	
	Registro de gaveta c/ canopla cromada 3/4"	1pc
F3	PVC rígido soldável	
	Adapt sold.curto c/bolsa-rosca p registro 25 mm - 3/4"	2pc
F4	PVC rígido soldável	
	Tê 90 soldável 25 mm	1pc
F5	Aparelho	
	Torneira de Pia de Cozinha 25 mm - 1/2"	1pc
F6	PVC soldável azul c/ bucha latão	
	Joelho de redução 90° soldável com bucha de latão 25 mm- 1/2"	1pc
F7	PVC rígido soldável	
	Joelho 90° soldável 25 mm	1pc

	RESPONSÁVEL TÉCNICO:	
	Vitoria Eduarda Silva Lucena CREA: 0922278407RR	
COORDENAÇÃO DE PROJETO:	PROPRIETÁRIO(A):	
	PREFEITURA MUNICIPAL DE RORAINÓPOLIS CNPJ - 01.613.031/0001-80	
CONTEÚDO DA PRANCHA:	ENDEREÇO DO IMÓVEL:	
	Rua I, Lote 06, Quadra 27 Loteamento Ouro Verde Rorainópolis/RR	
COLABORADOR DE PROJETO:		PRANCHA:
Fabricio Herrera Freyreya		2
DATA:		Pran. Tot.
SET/2025		7

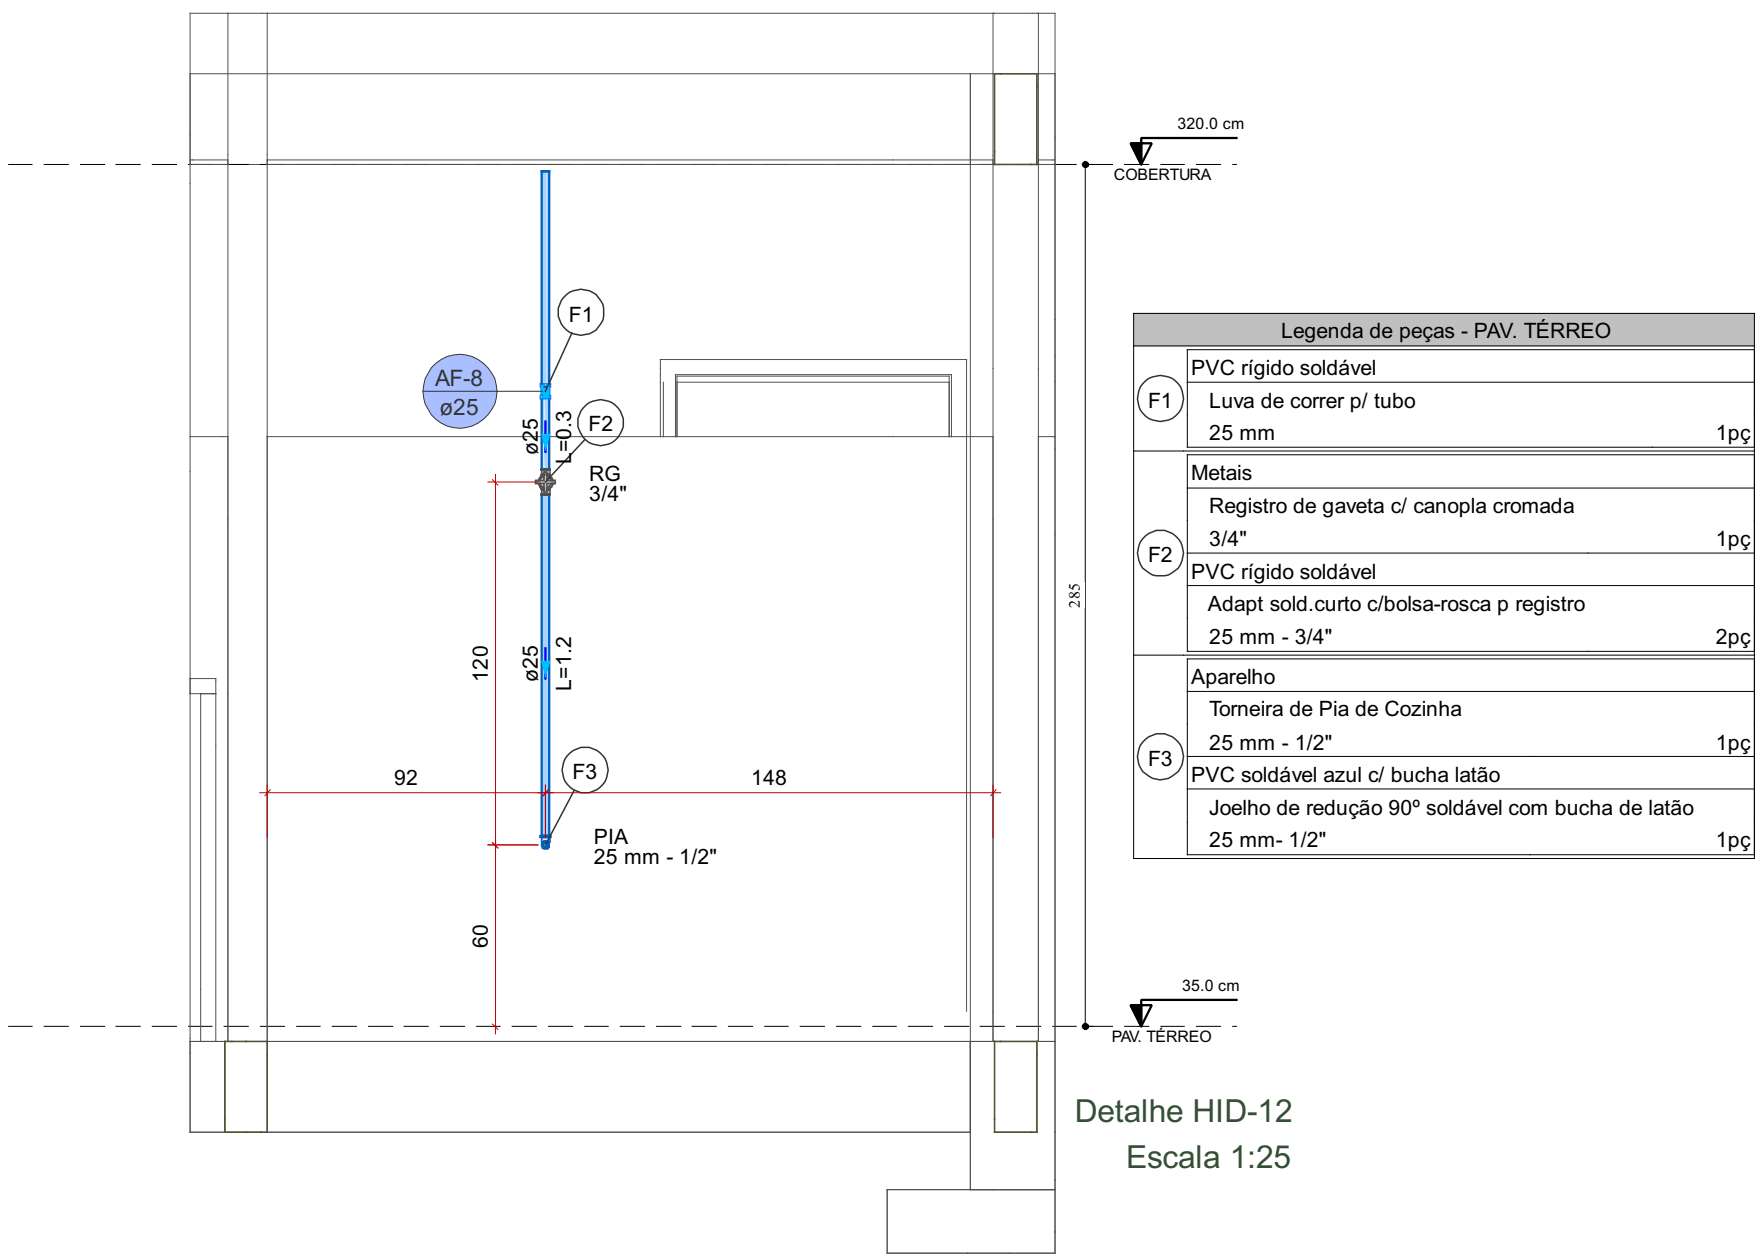


Legenda de peças - PAV. TERREO		
F1	PVC rígido soldável	
	Luva de correr p/ tubo 25 mm	1pc
Metais		
F2	Registro de gaveta c/ canopla cromada 3/4"	1pc
	PVC rígido soldável	
	Adapt sold.corto c/bolsa-rosca p registro 25 mm - 3/4"	2pc
Aparelho		
F3	Torneira de Pia de Cozinha 25 mm - 1/2"	1pc
	PVC soldável azul c/ bucha latão	
	Joelho de redução 90° soldável com bucha de latão 25 mm- 1/2"	1pc

Detalhe HID-12
Escala 1:25

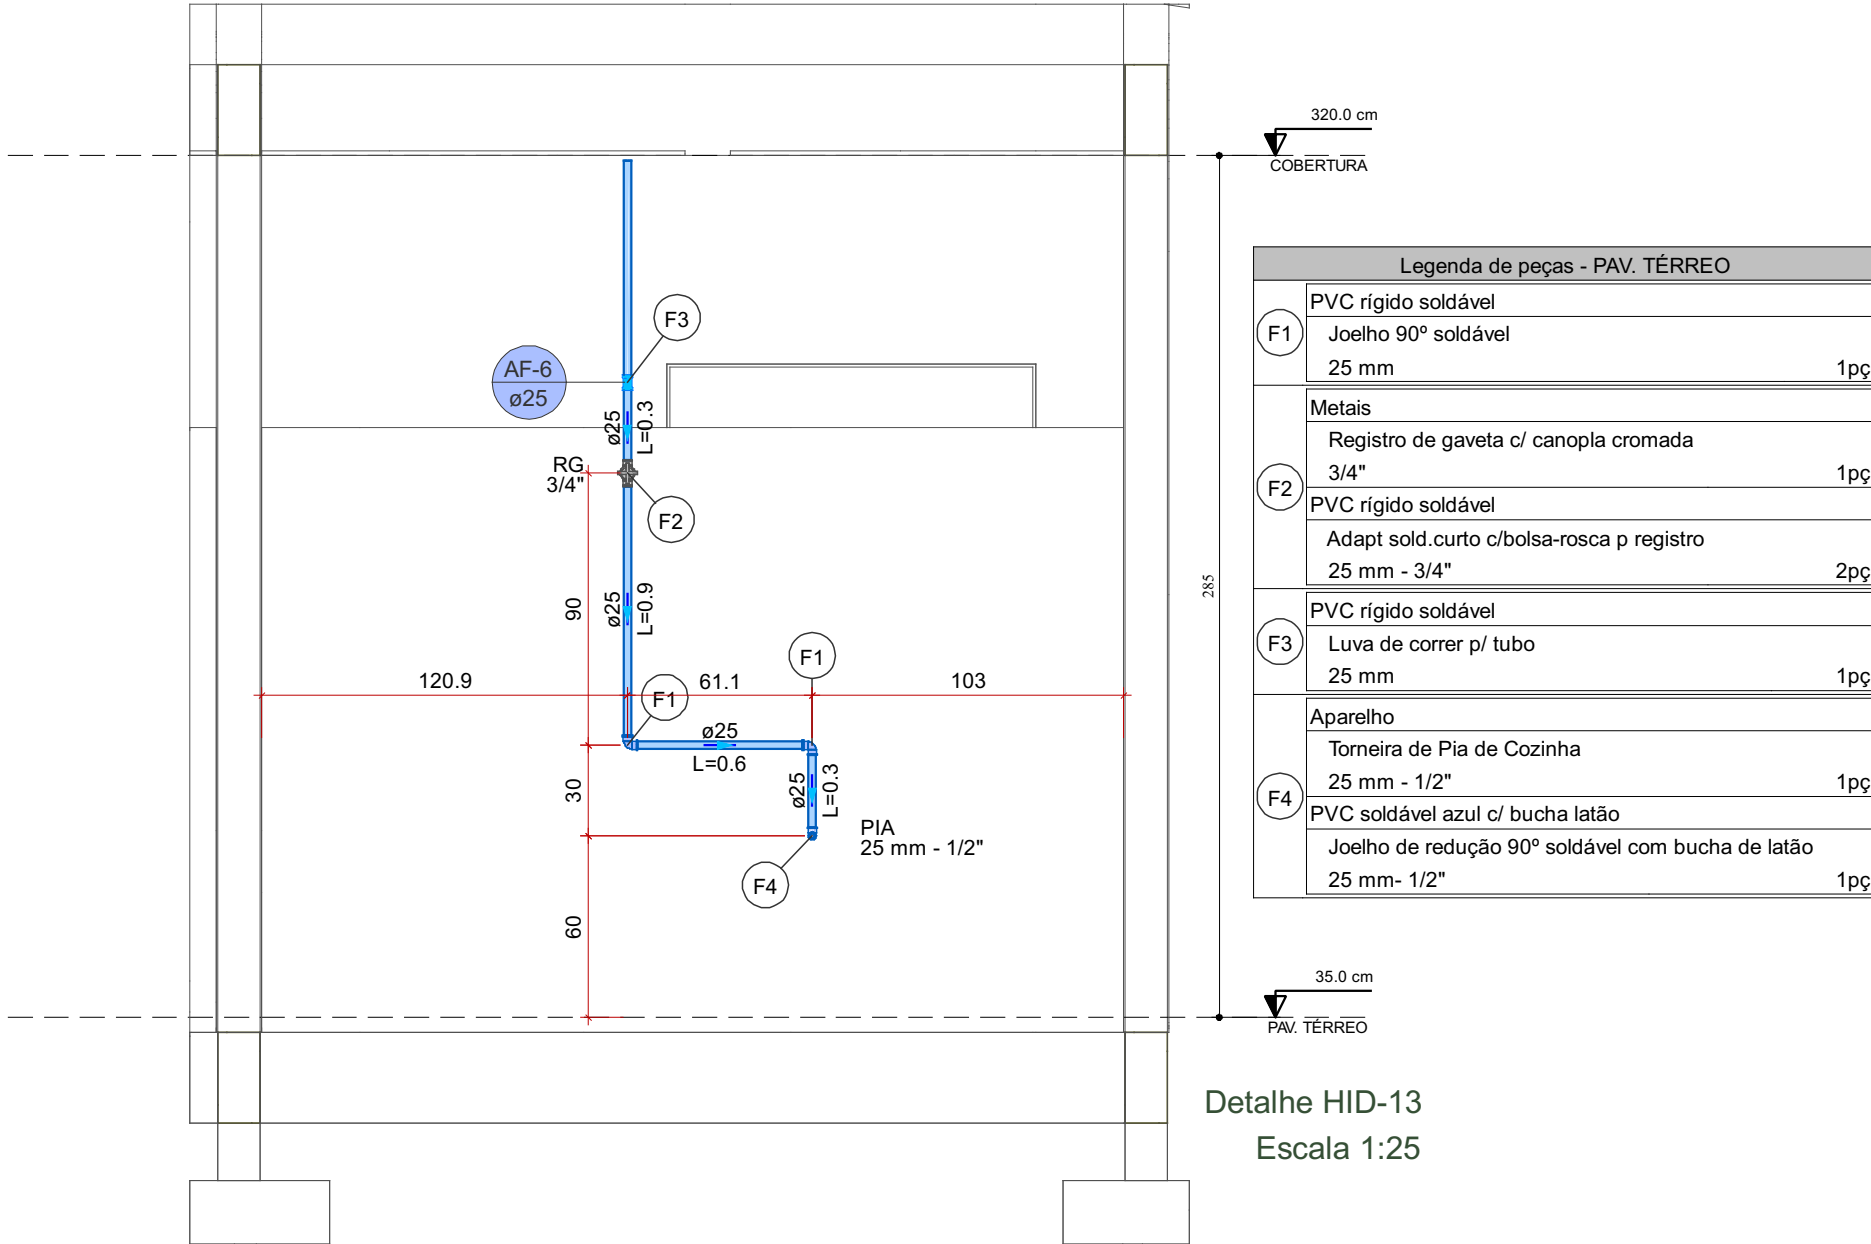


Legenda de peças - PAV. TERREO		
F1	PVC rígido soldável	
	Joelho 90° soldável 25 mm	1pc
Metais		
F2	Registro de gaveta c/ canopla cromada 3/4"	1pc
	PVC rígido soldável	
	Adapt sold.corto c/bolsa-rosca p registro 25 mm - 3/4"	2pc
F3	PVC rígido soldável	
	Luva de correr p/ tubo 25 mm	1pc
Aparelho		
F4	Torneira de Pia de Cozinha 25 mm - 1/2"	1pc
	PVC soldável azul c/ bucha latão	
	Joelho de redução 90° soldável com bucha de latão 25 mm- 1/2"	1pc

Detalhe HID-13
Escala 1:25

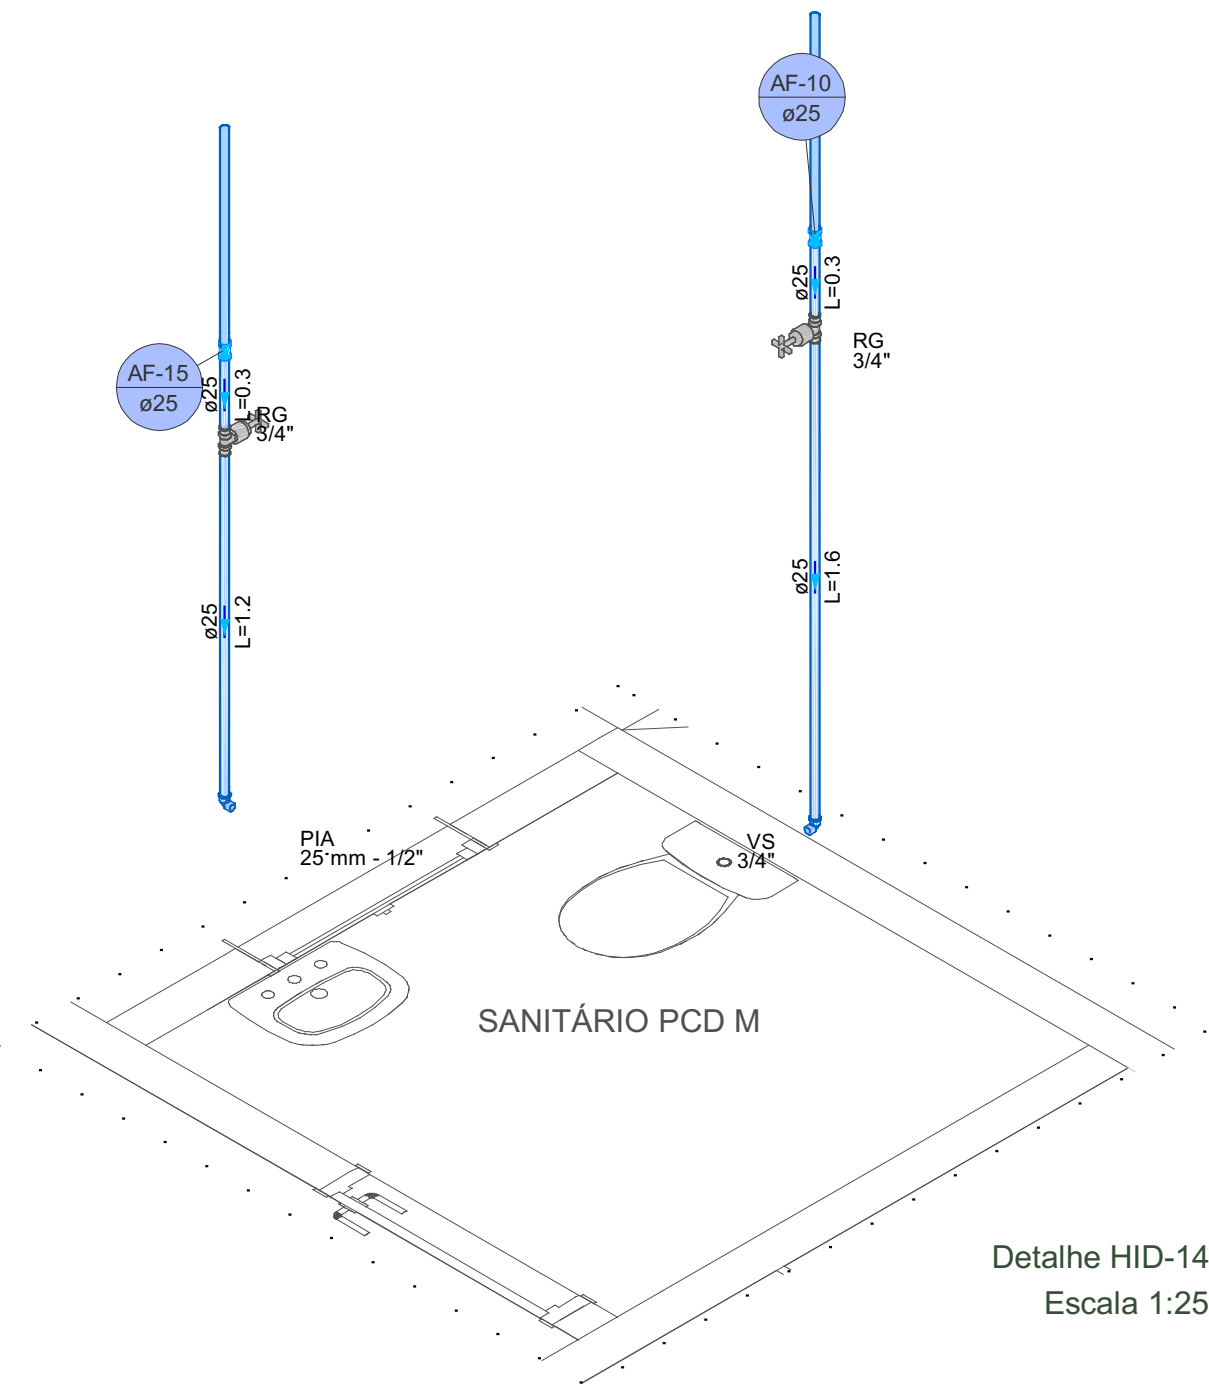


Detalhe HID-14
Escala 1:25

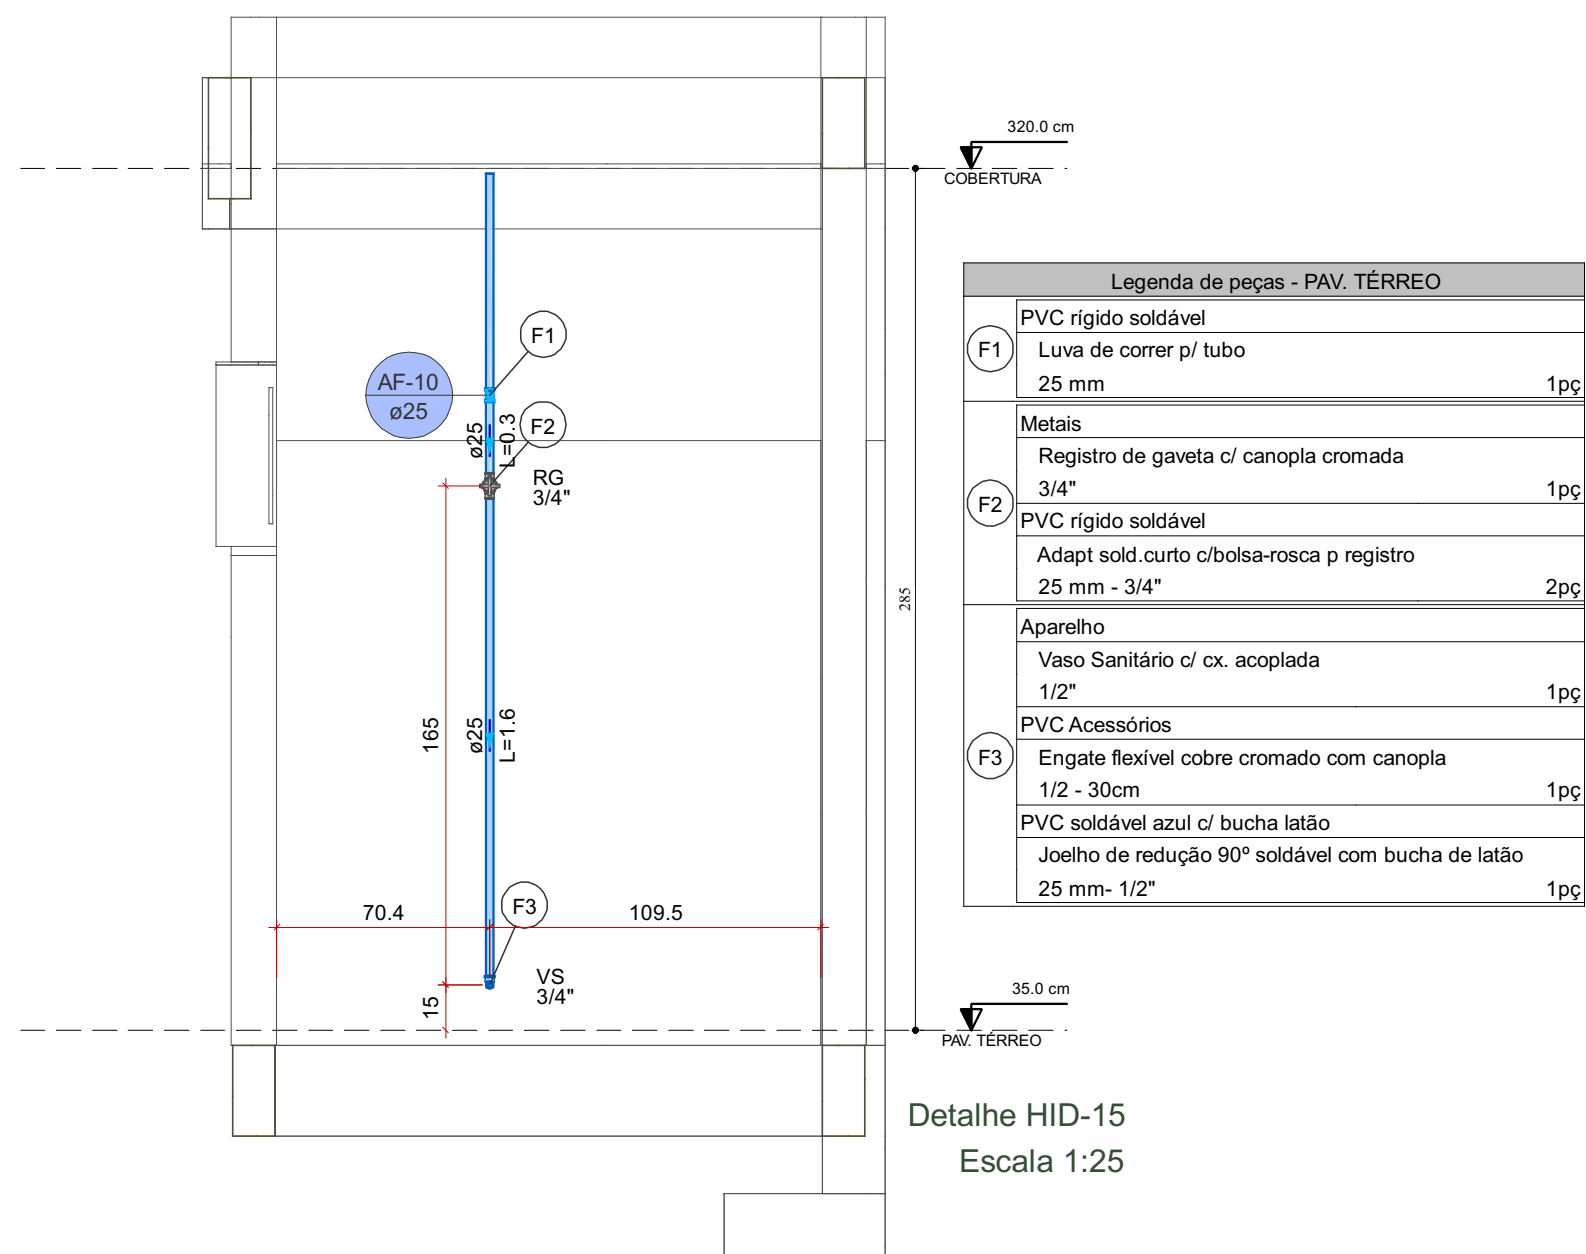


Legenda de peças - PAV. TERREO		
F1	PVC rígido soldável	
	Luva de correr p/ tubo 25 mm	1pc
Metais		
F2	Registro de gaveta c/ canopla cromada 3/4"	1pc
	PVC rígido soldável	
	Adapt sold.corto c/bolsa-rosca p registro 25 mm - 3/4"	2pc
Aparelho		
F3	Vaso Sanitário c/ cx. acoplada 1/2"	1pc
	PVC Acessórios	
	Engate flexível cobre cromado com canopla 1/2 - 30cm	1pc
	PVC soldável azul c/ bucha latão	
	Joelho de redução 90° soldável com bucha de latão 25 mm- 1/2"	1pc







Detalhe HID-15
Escala 1:25

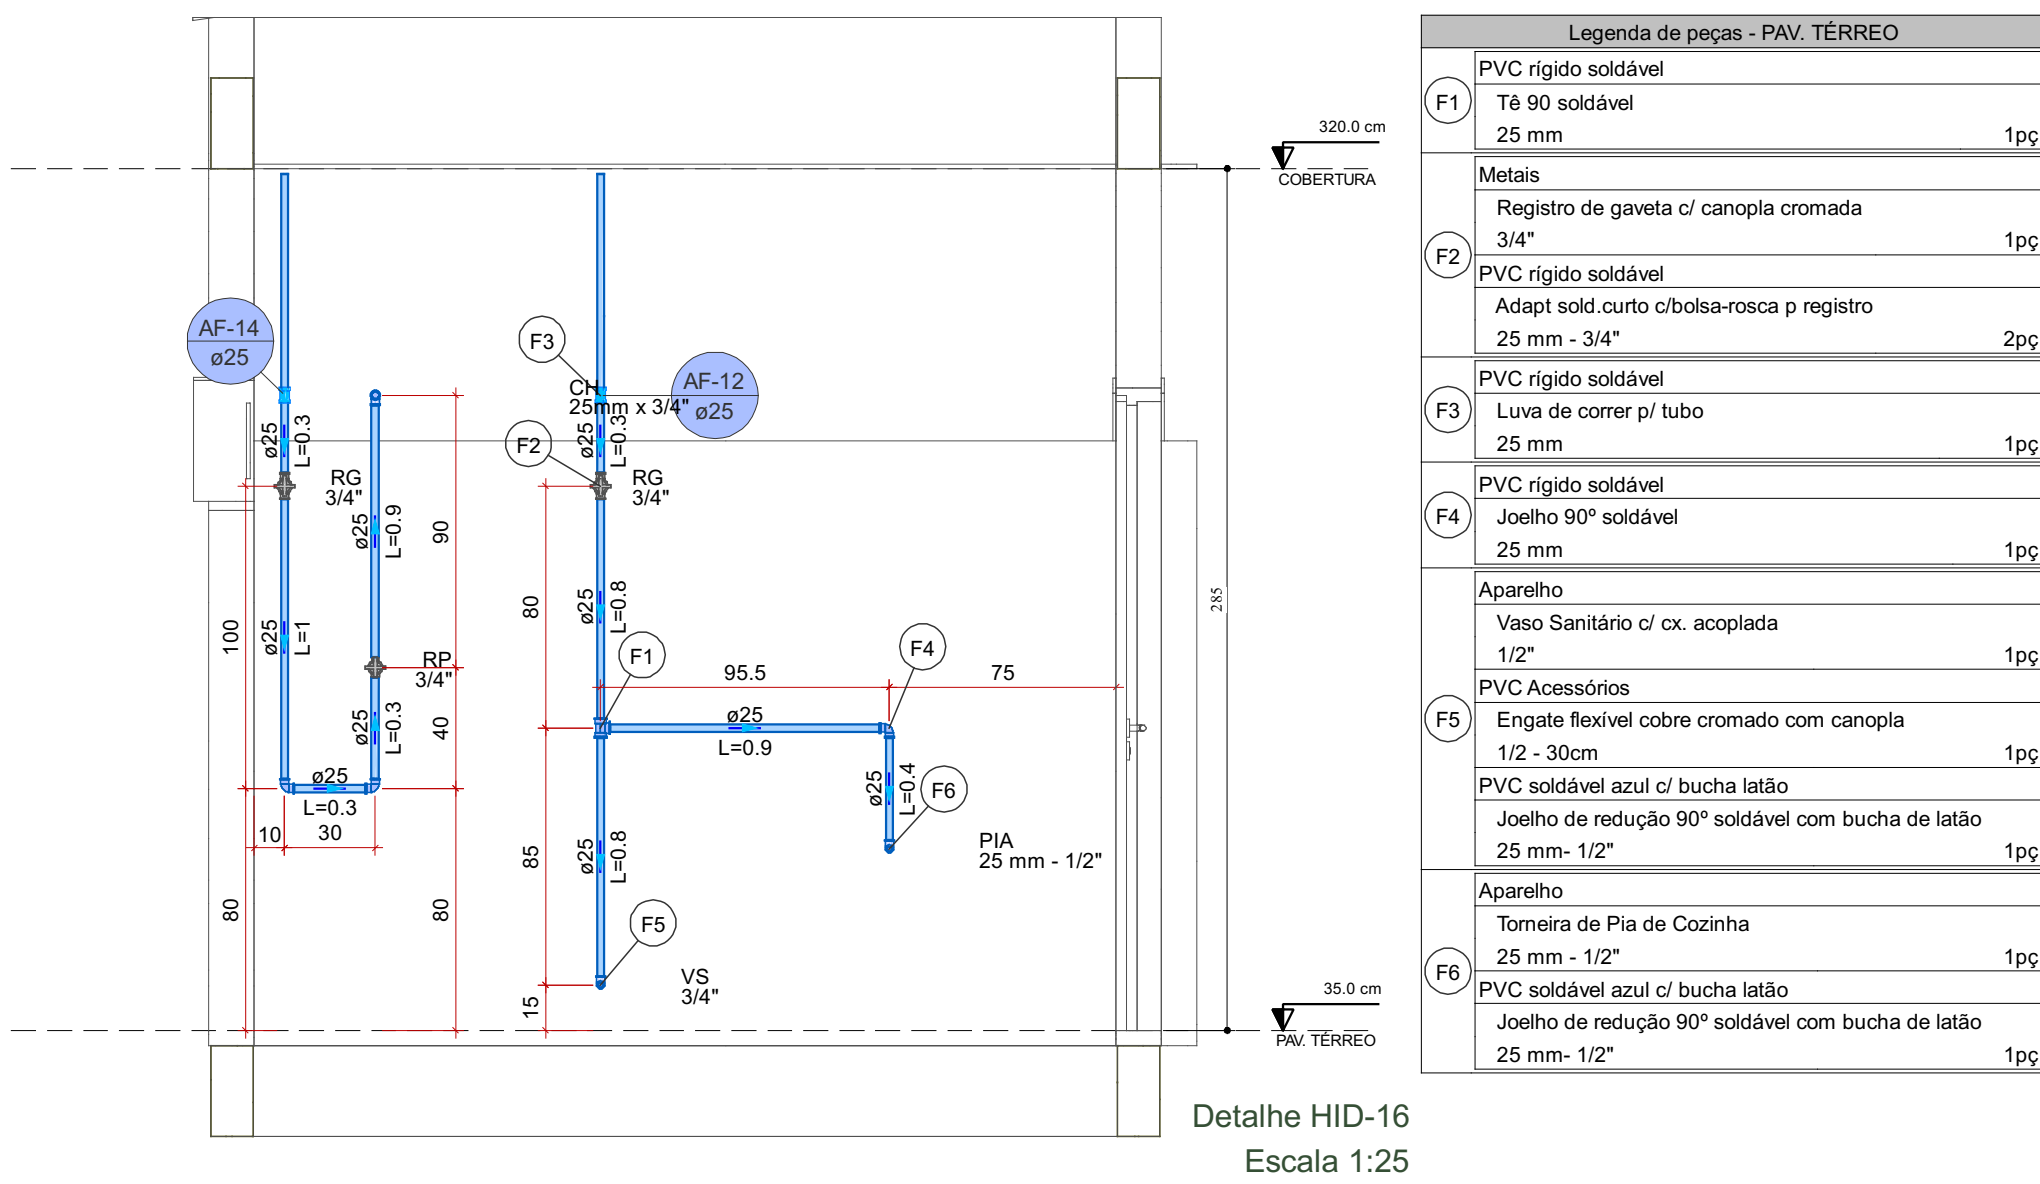


Legenda de peças - PAV. TERREO		
F1	PVC rígido soldável	
	Tê 90 soldável 25 mm	1pc
Metais		
F2	Registro de gaveta c/ canopla cromada 3/4"	1pc
	PVC rígido soldável	
	Adapt sold.corto c/bolsa-rosca p registro 25 mm - 3/4"	2pc
F3	PVC rígido soldável	
	Luva de correr p/ tubo 25 mm	1pc
F4	PVC rígido soldável	
	Joelho 90° soldável 25 mm	1pc
Aparelho		
F5	Vaso Sanitário c/ cx. acoplada 1/2"	1pc
	PVC Acessórios	
	Engate flexível cobre cromado com canopla 1/2 - 30cm	1pc
	PVC soldável azul c/ bucha latão	
	Joelho de redução 90° soldável com bucha de latão 25 mm- 1/2"	1pc
Aparelho		
F6	Torneira de Pia de Cozinha 25 mm - 1/2"	1pc
	PVC soldável azul c/ bucha latão	
	Joelho de redução 90° soldável com bucha de latão 25 mm- 1/2"	1pc

Detalhe HID-16
Escala 1:25

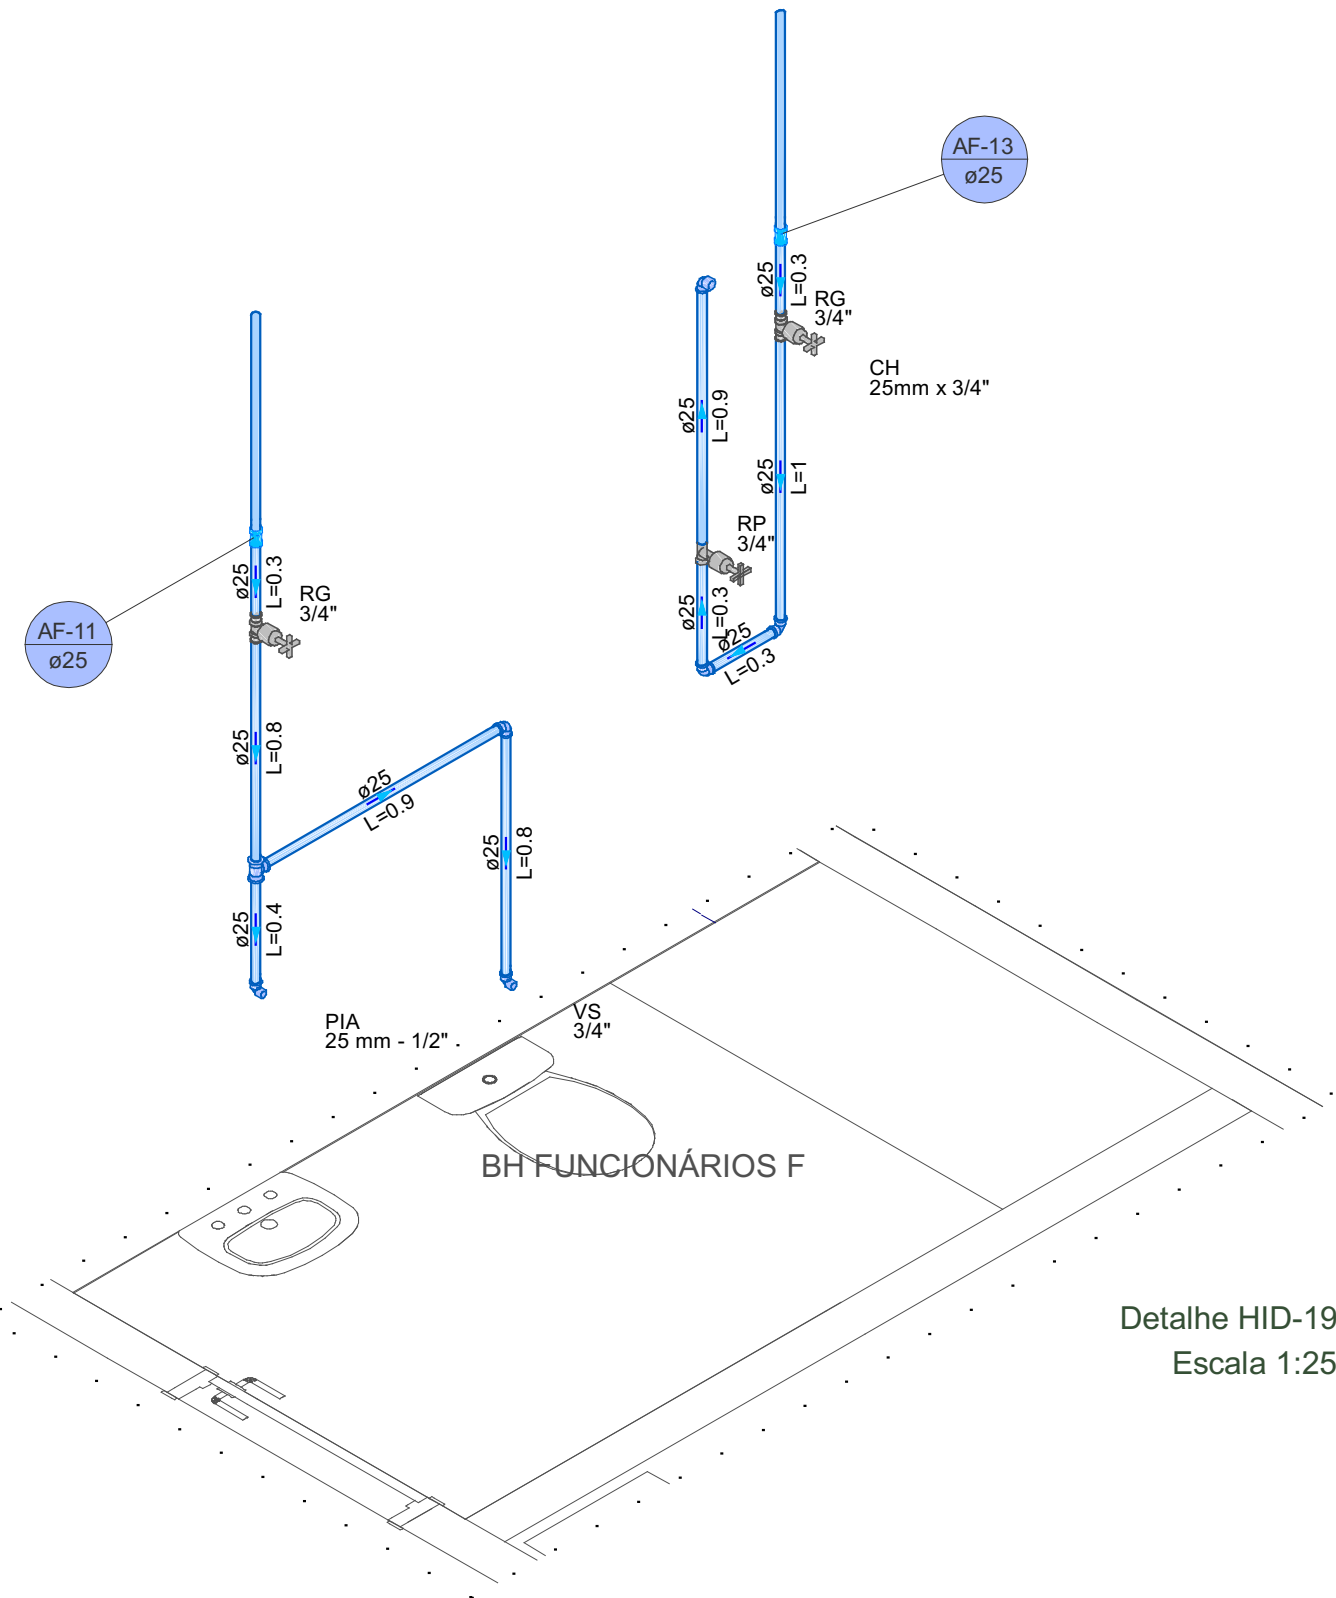


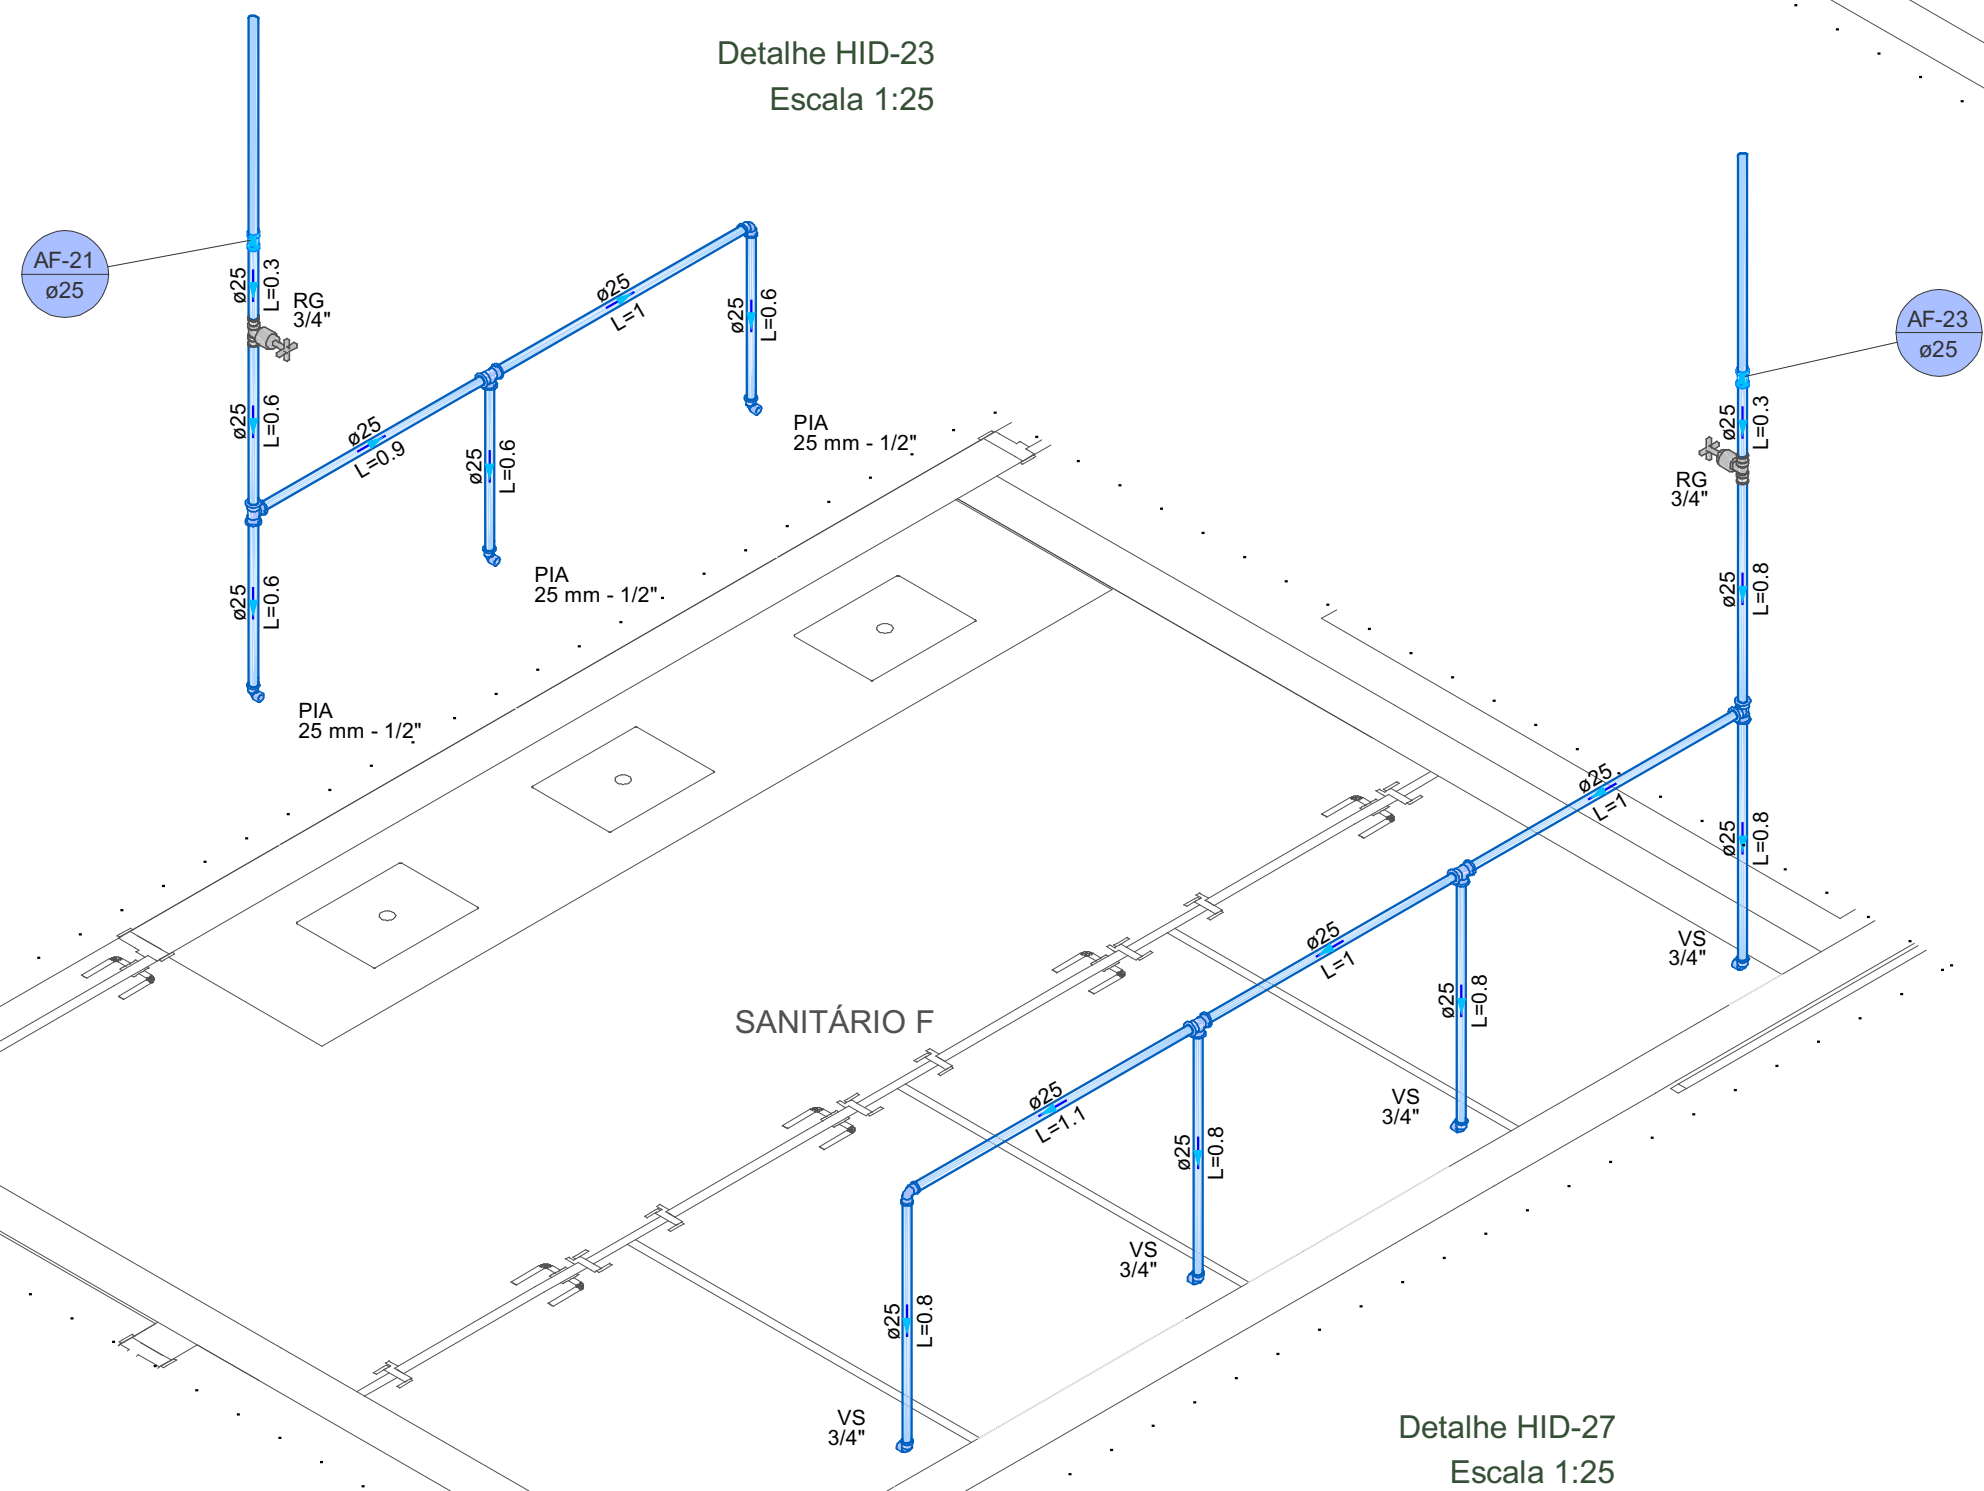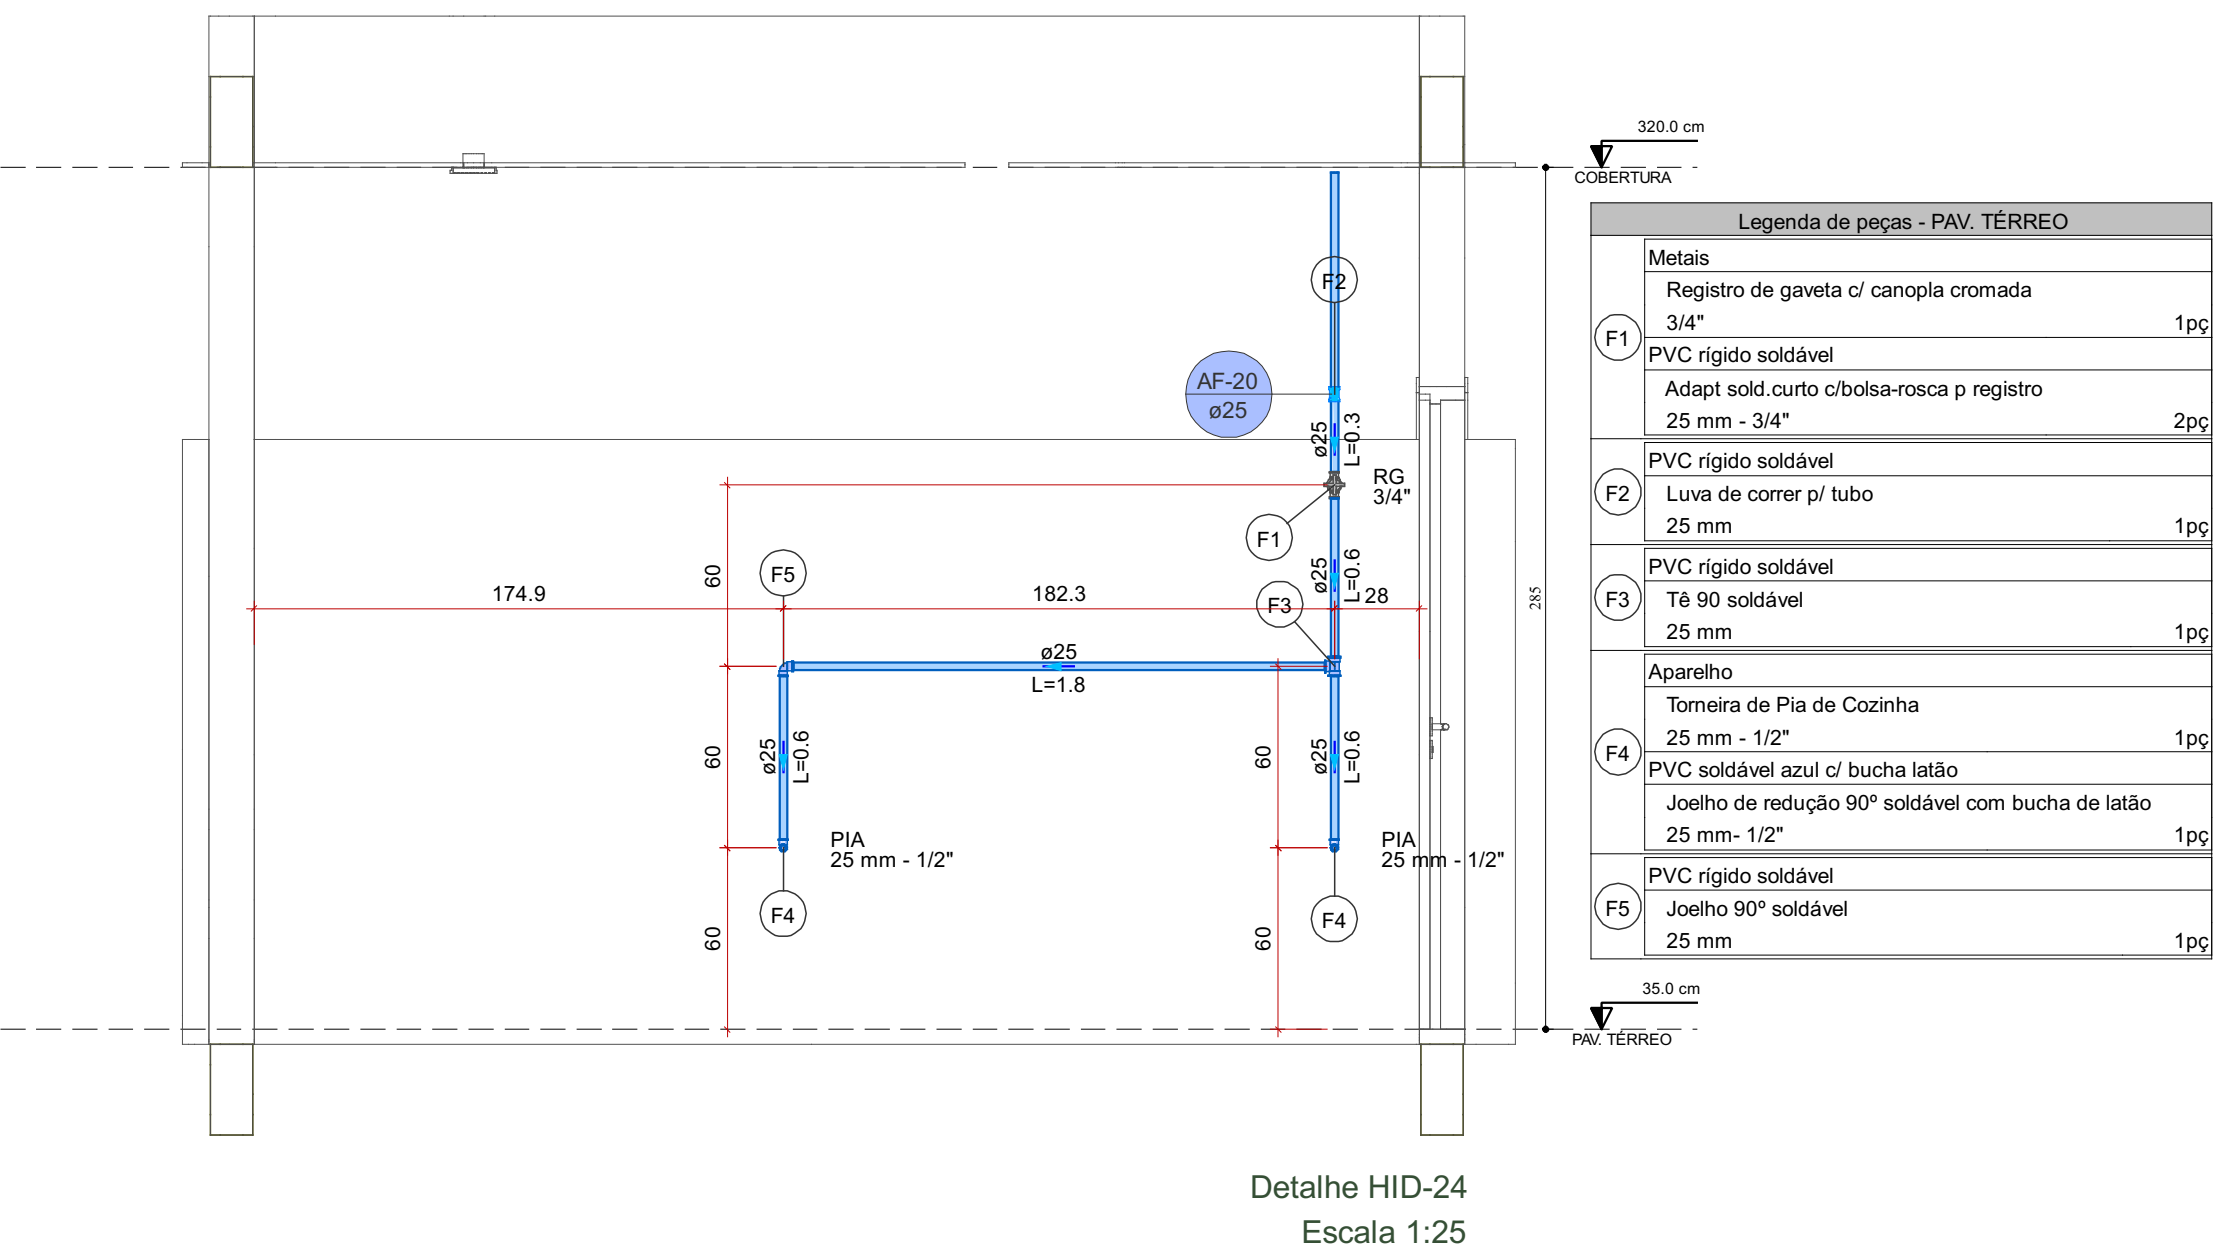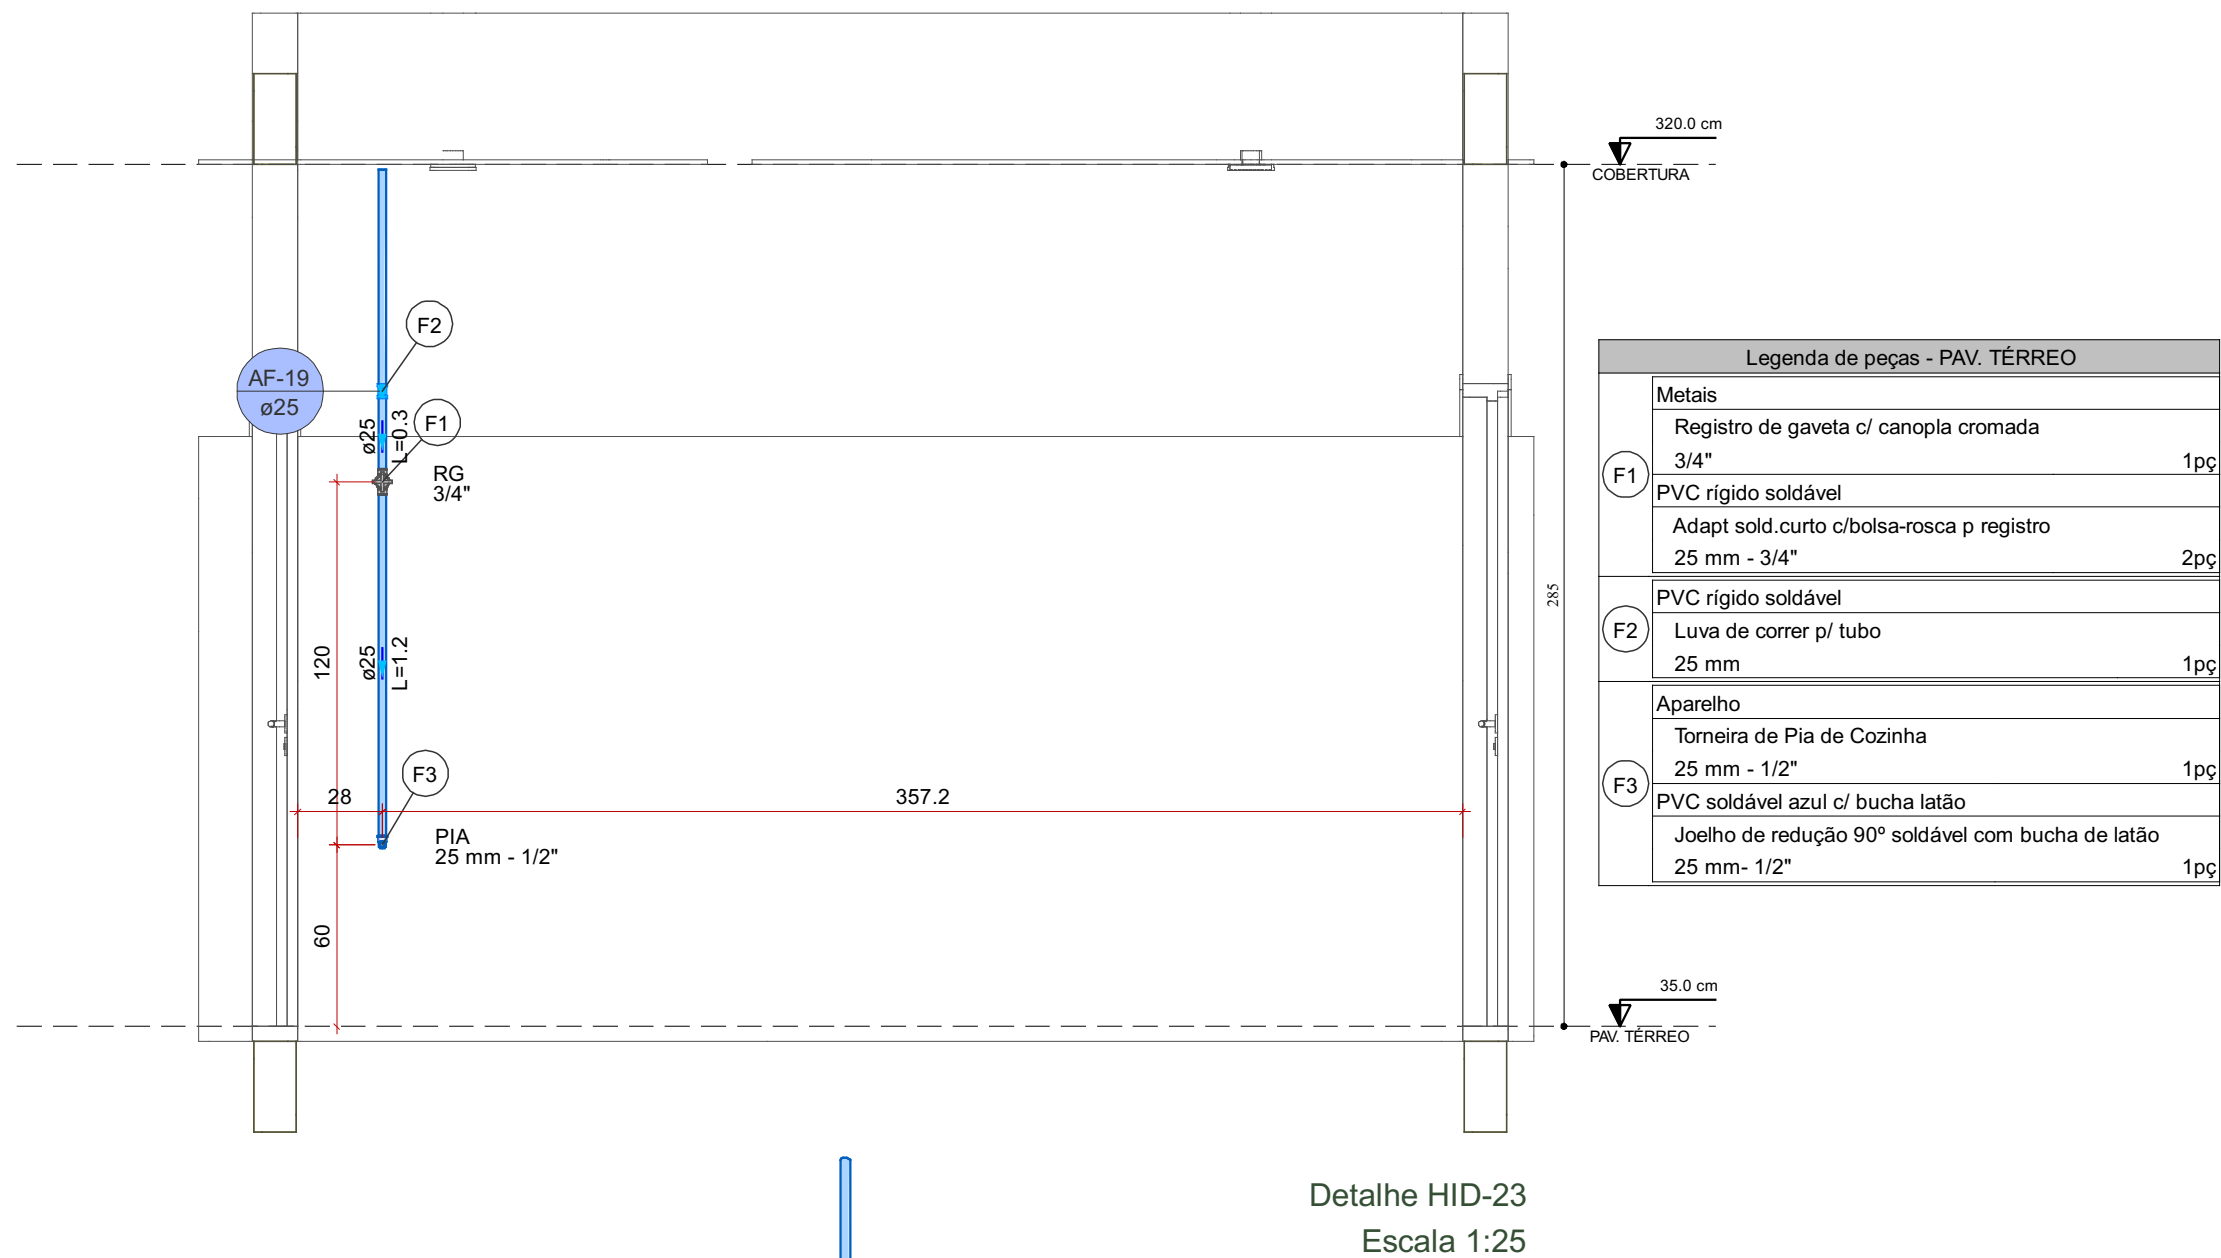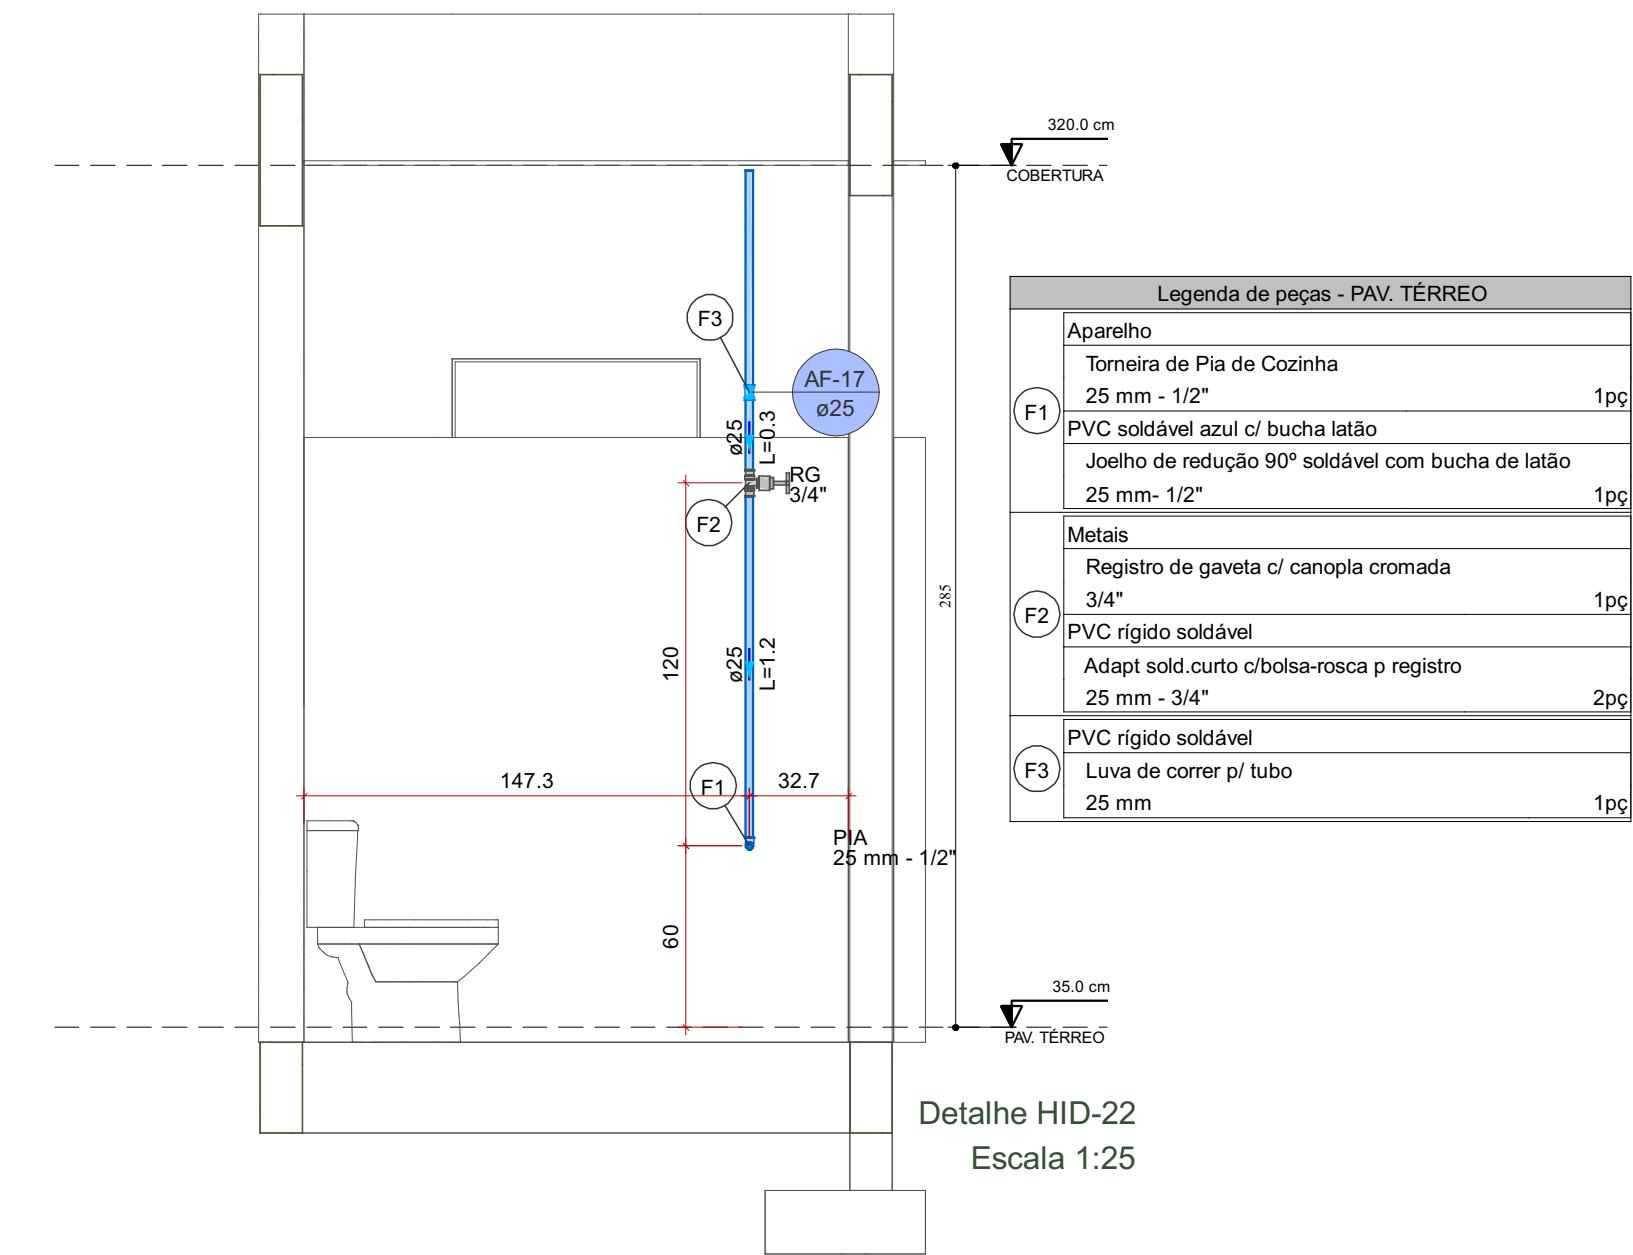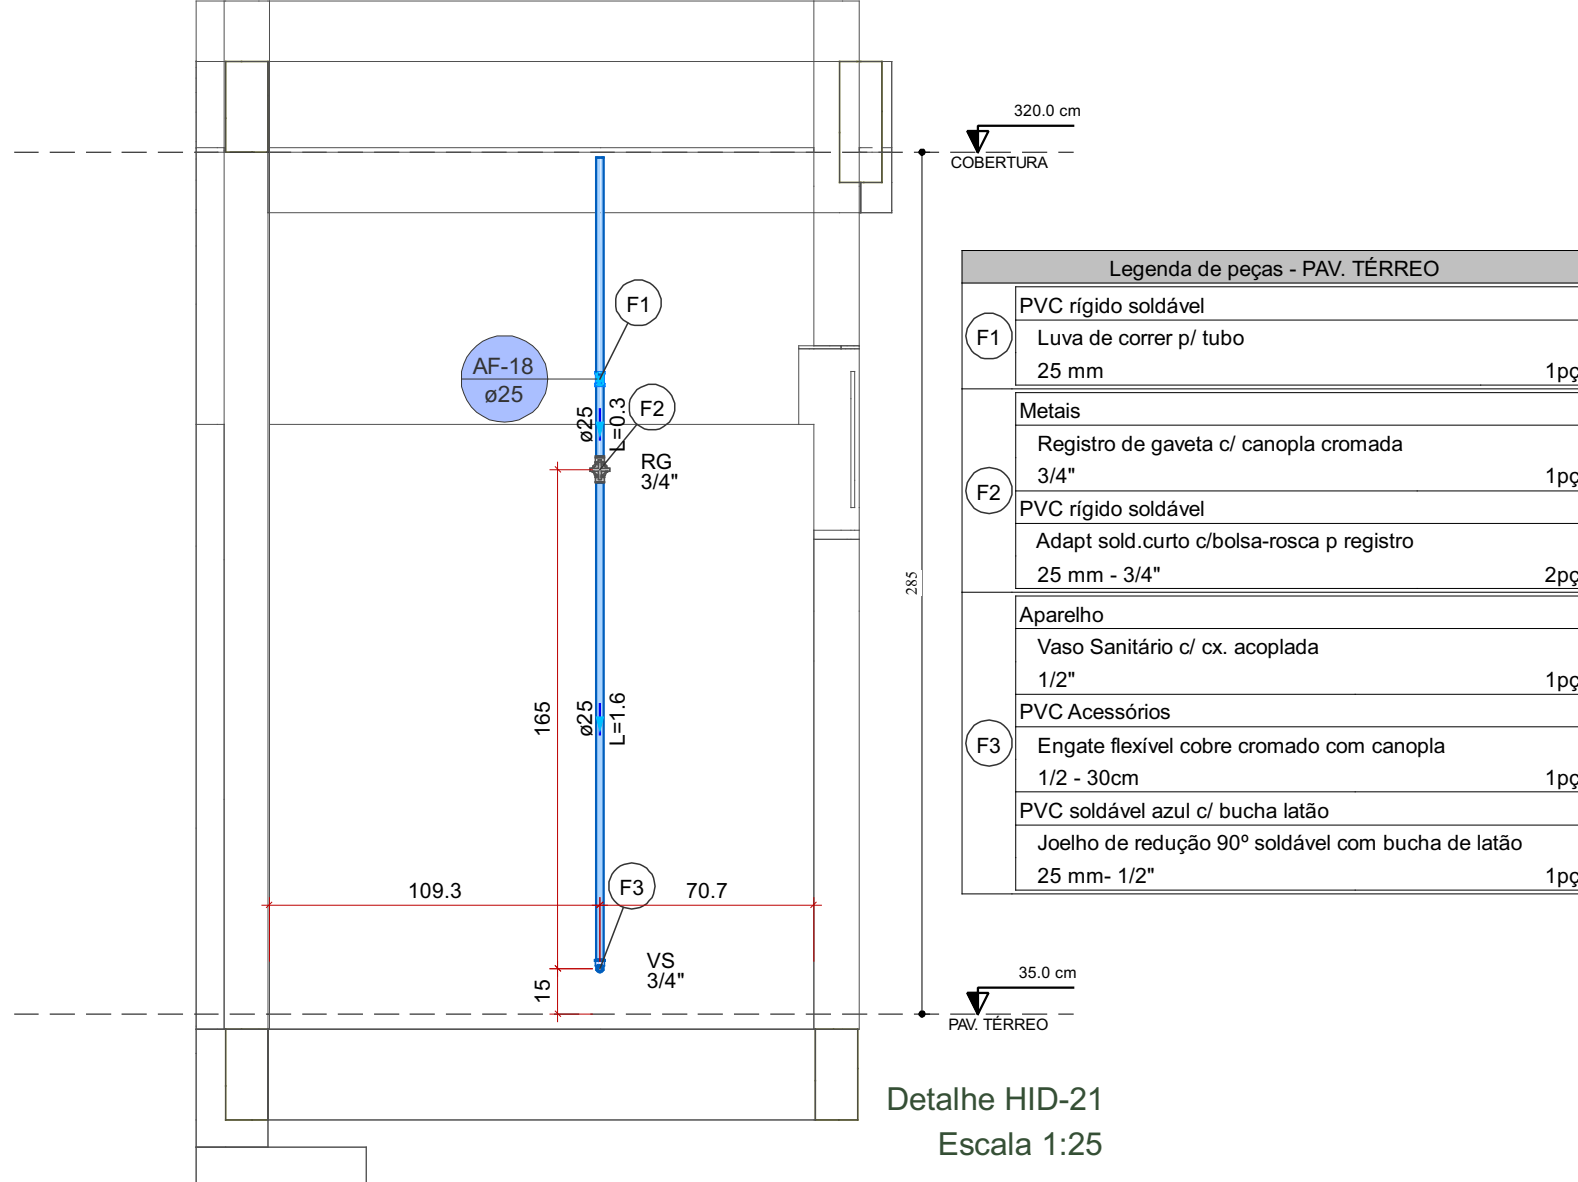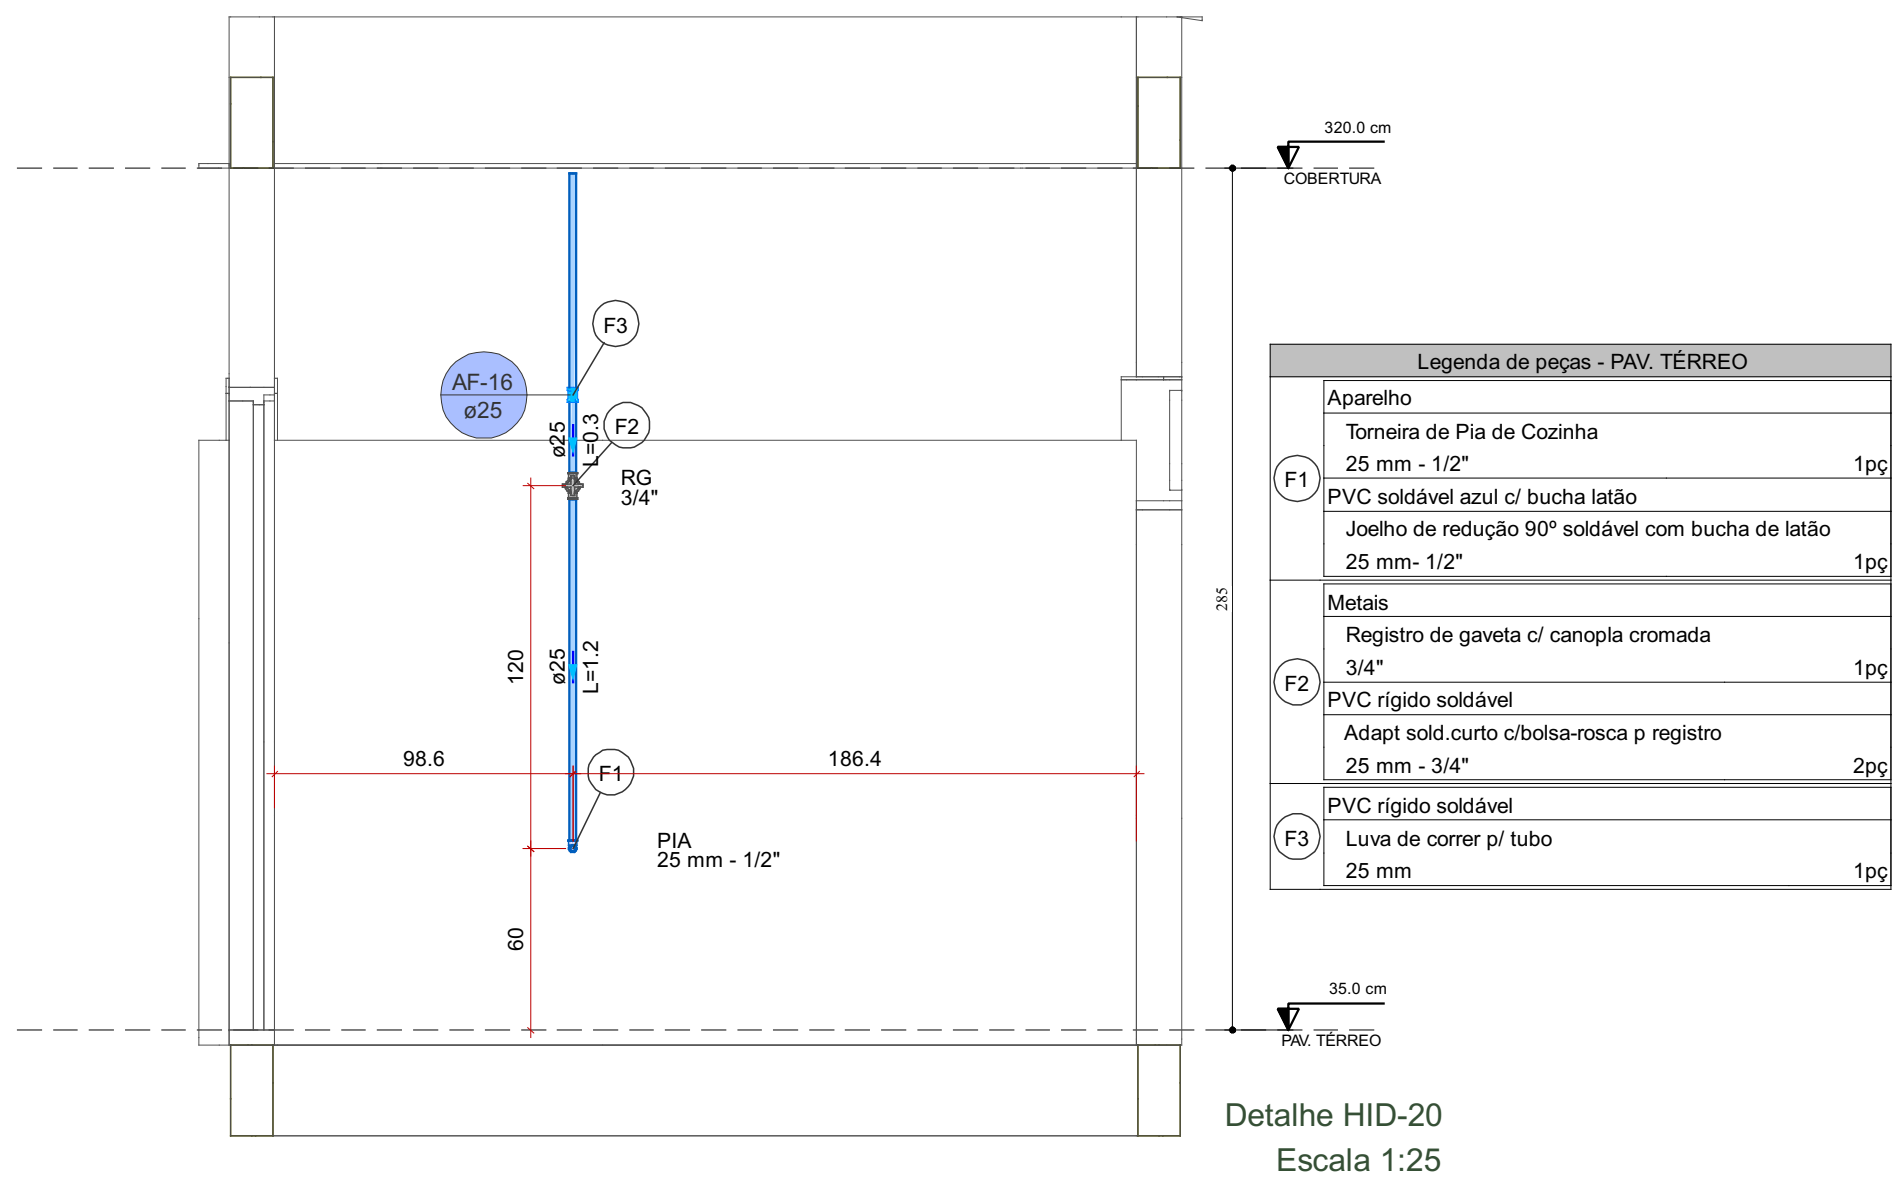


	RESPONSÁVEL TÉCNICO:	
	Vitoria Eduarda Silva Lucena CREA: 0922278407RR	
COORDENAÇÃO DE PROJETO:	PROPRIETÁRIO(A):	
	PREFEITURA MUNICIPAL DE RORAINÓPOLIS CNPJ - 01.613.031/0001-80	
CONTEÚDO DA PRANCHA:	ENDEREÇO DO IMÓVEL:	
	Rua I, Lote 06, Quadra 27 Loteamento Ouro Verde Rorainópolis/RR	
COLABORADOR DE PROJETO:	DATA:	PRANCHA:
		4
Fabricio Herrera Freyreira	SET/2025	Conjunto 1 Pran. Tot. 7

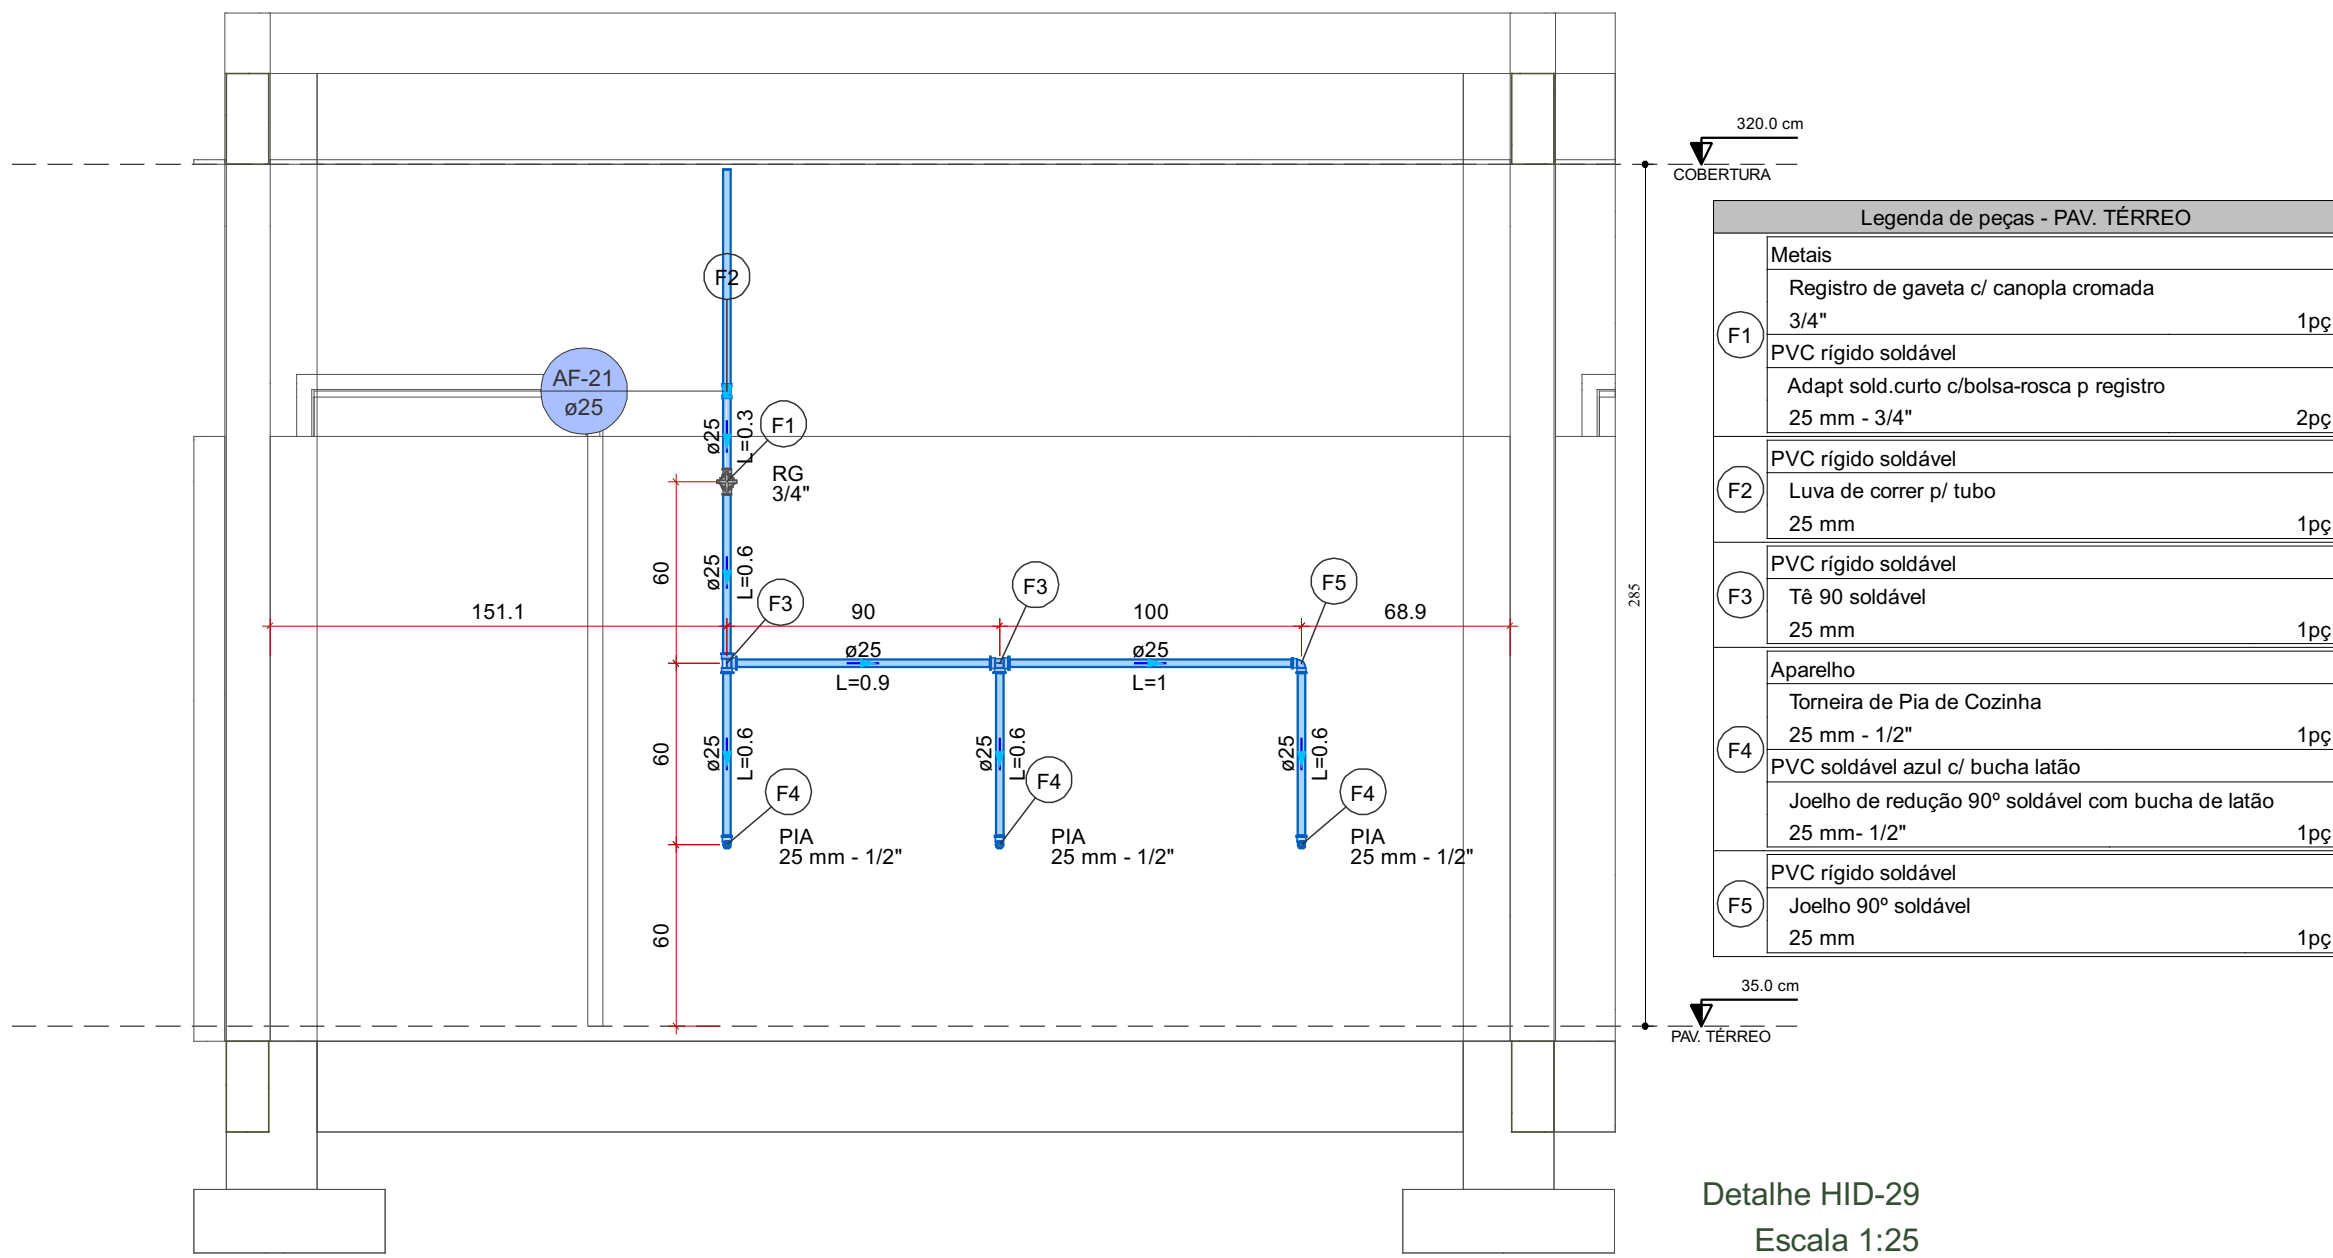


Detalhe HID-29
Escala 1:25

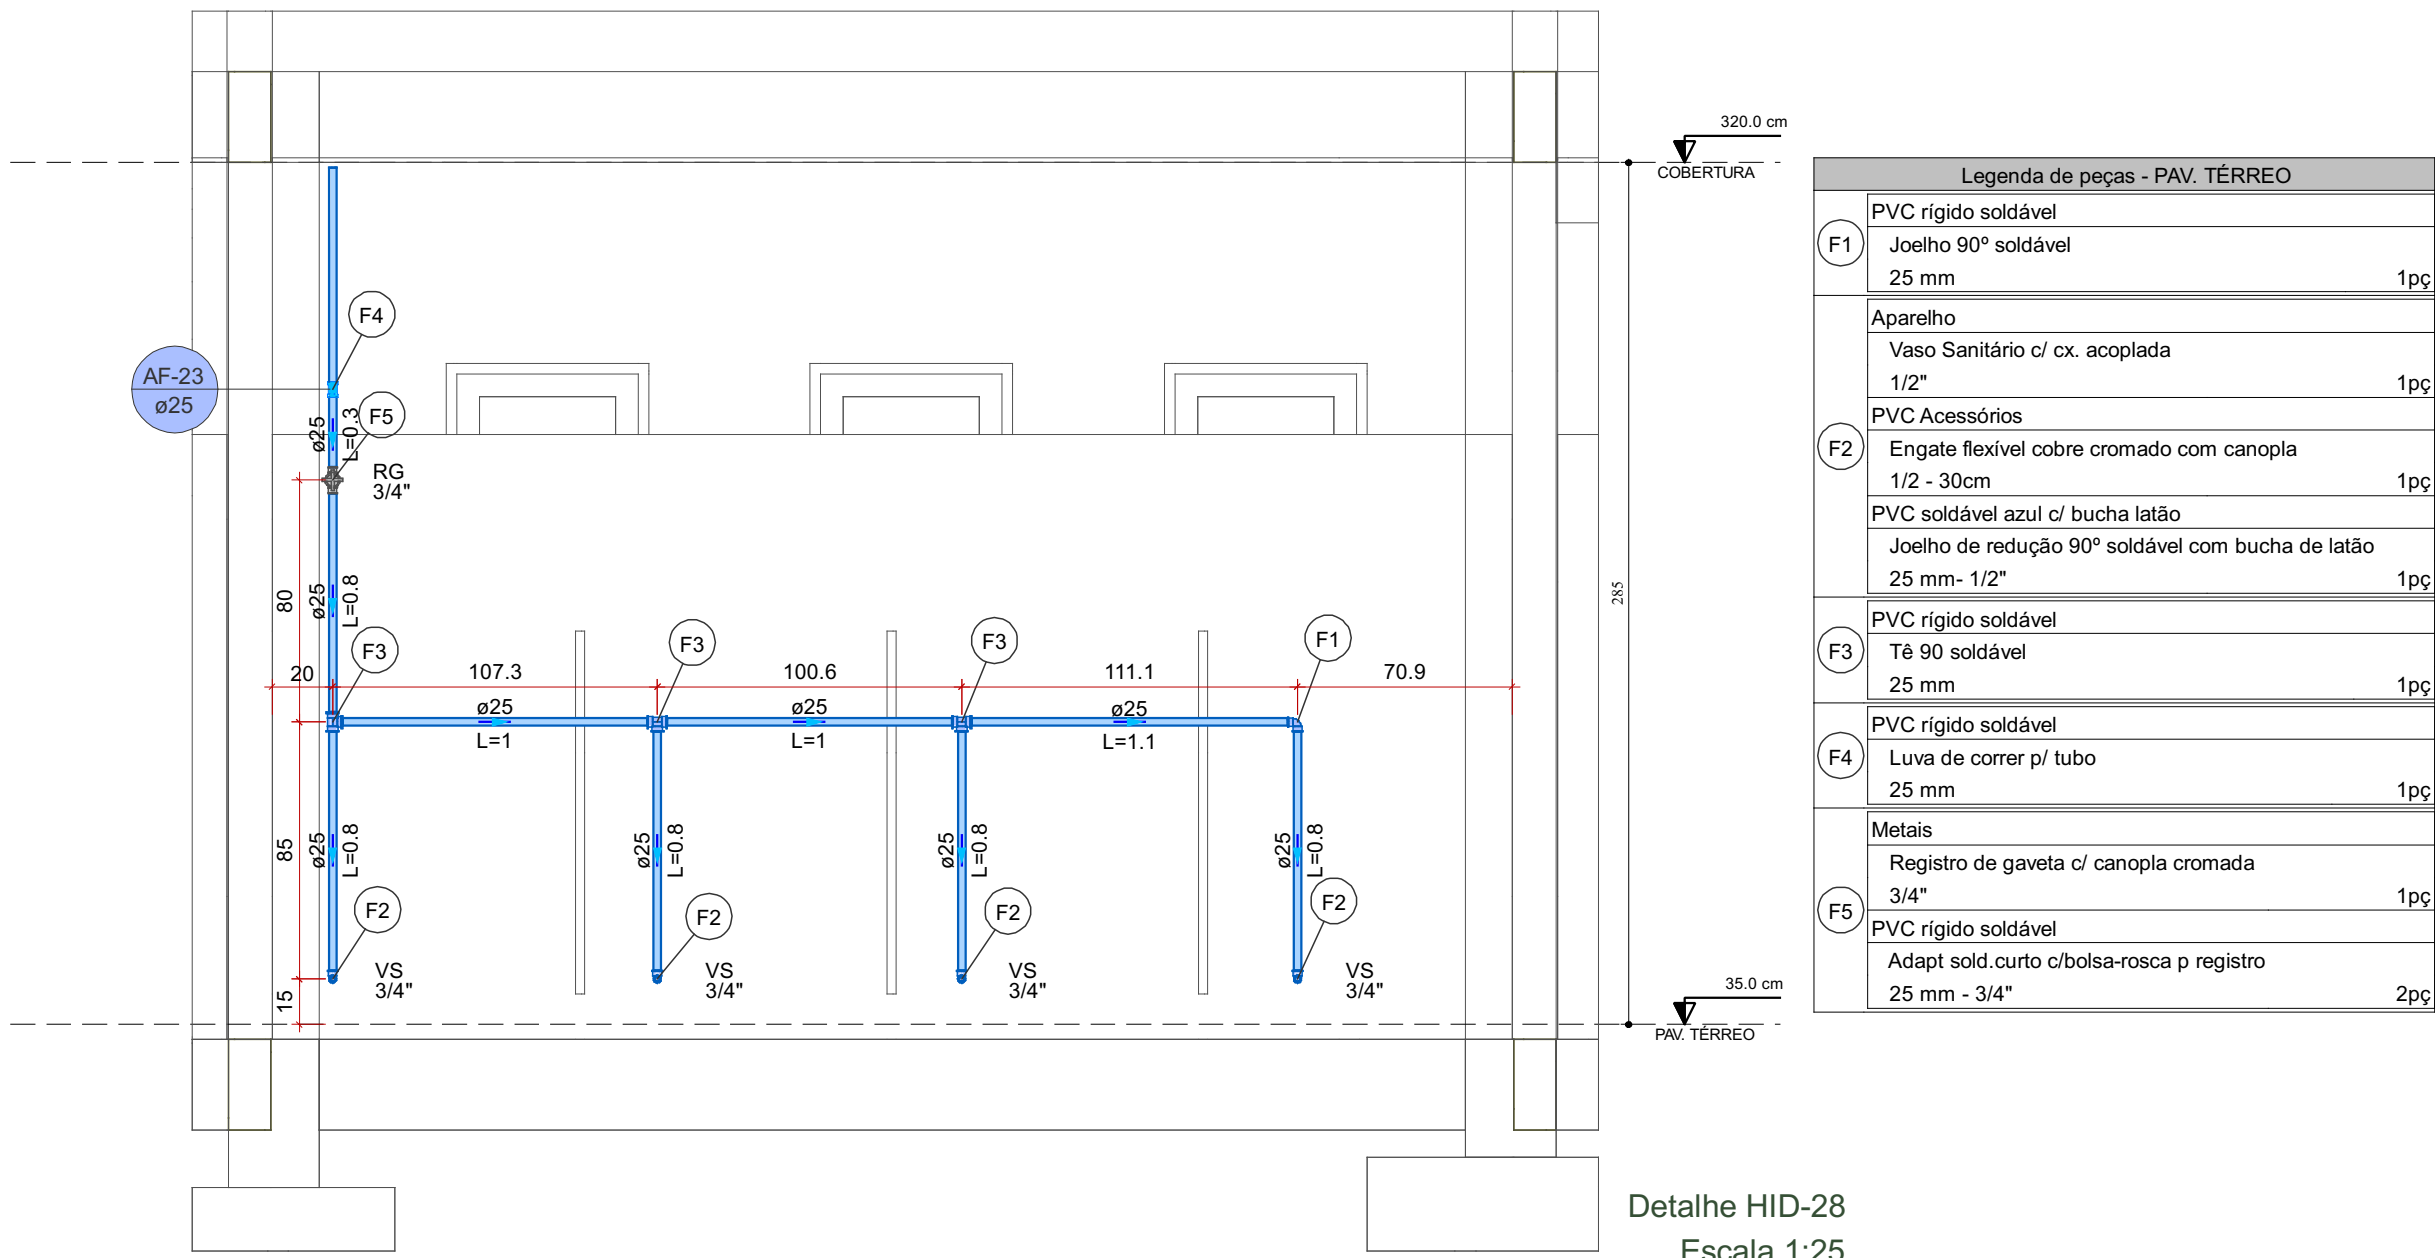


Detalhe HID-28
Escala 1:25

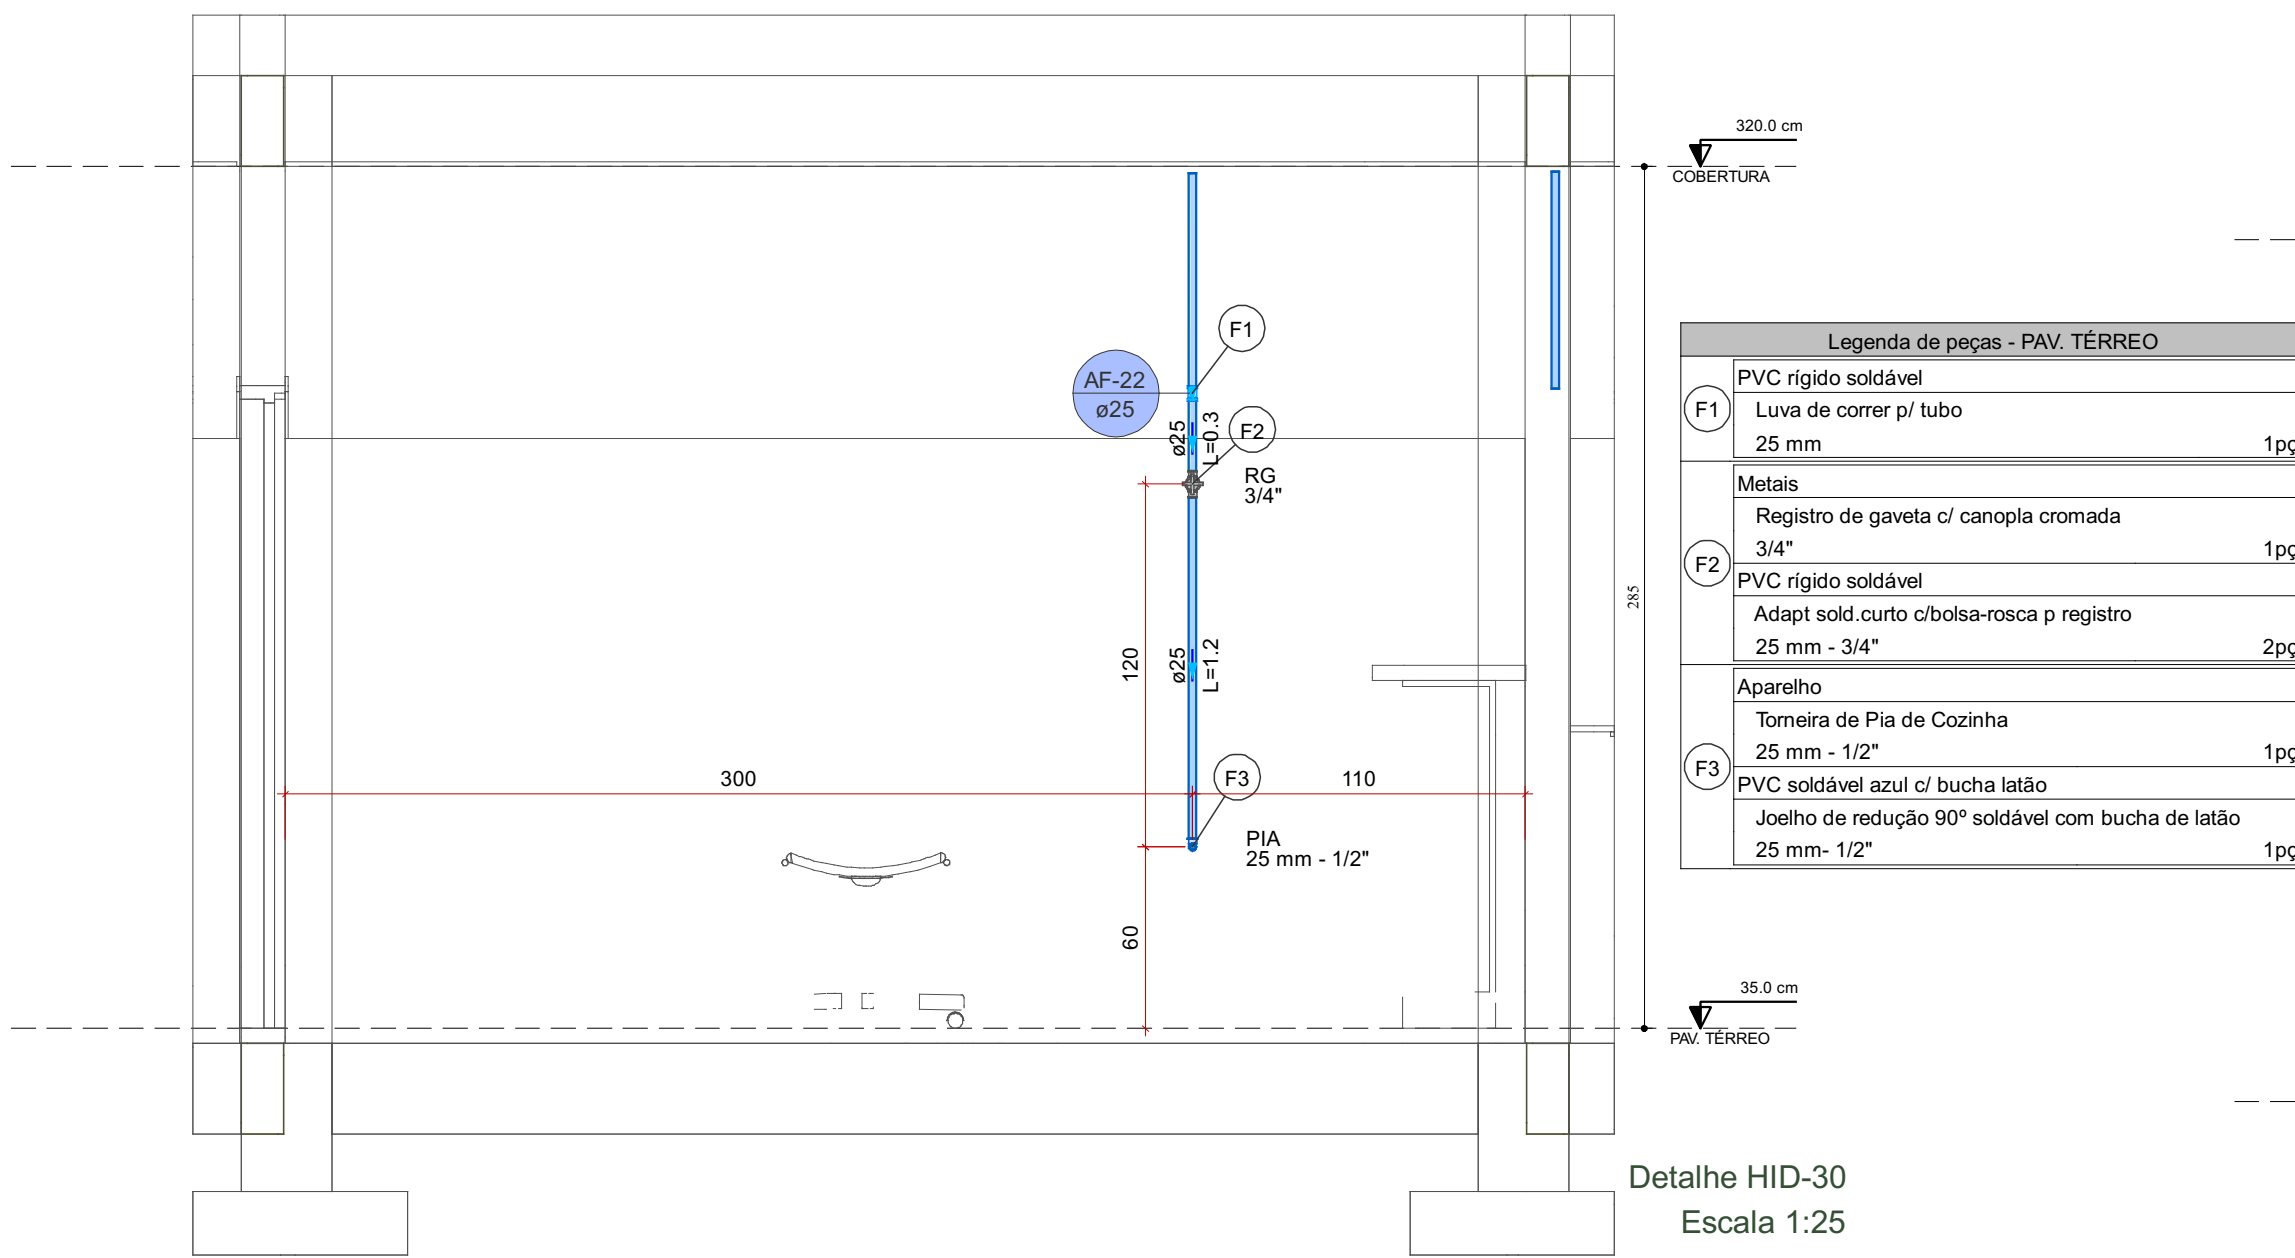


Detalhe HID-30
Escala 1:25

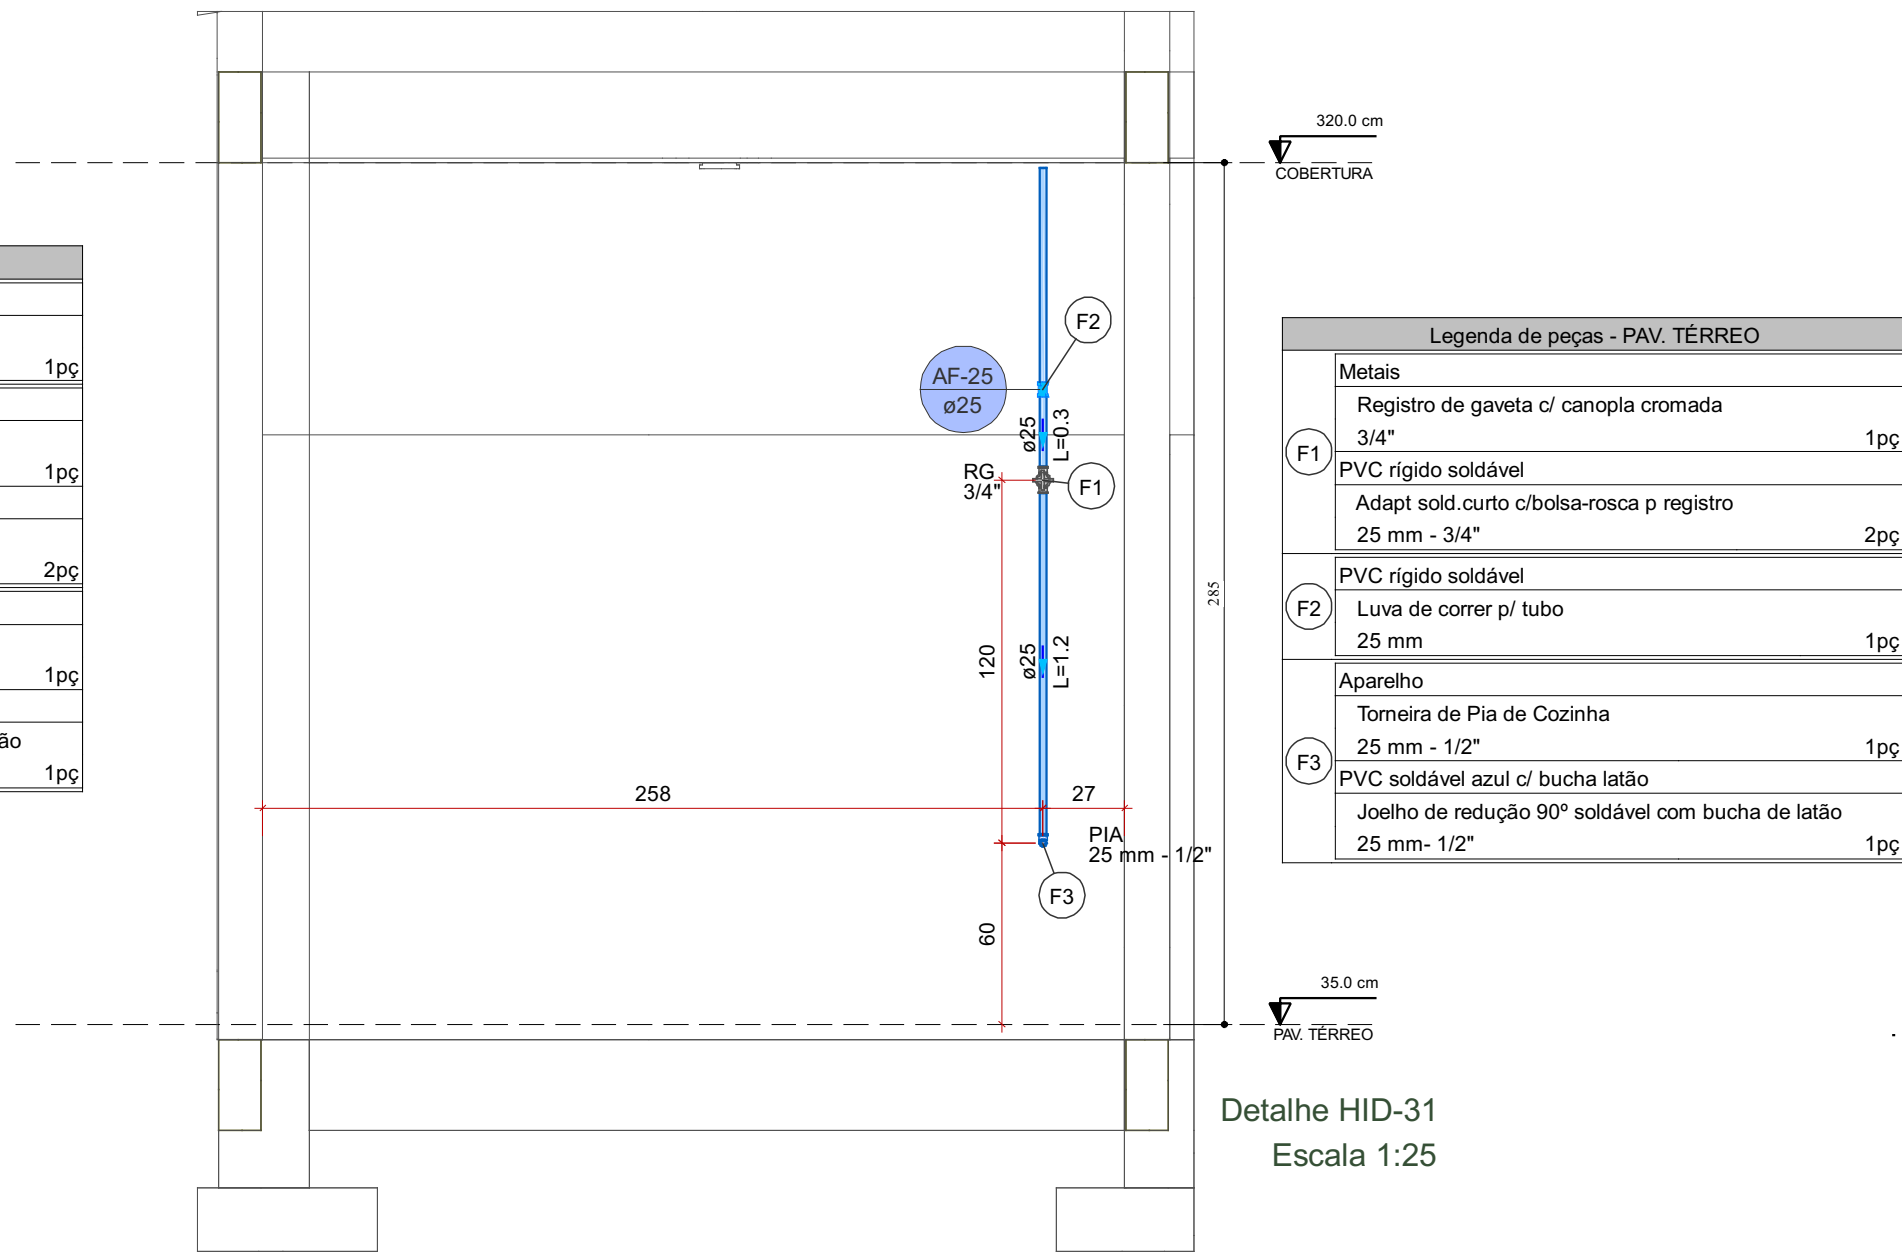


Detalhe HID-31
Escala 1:25

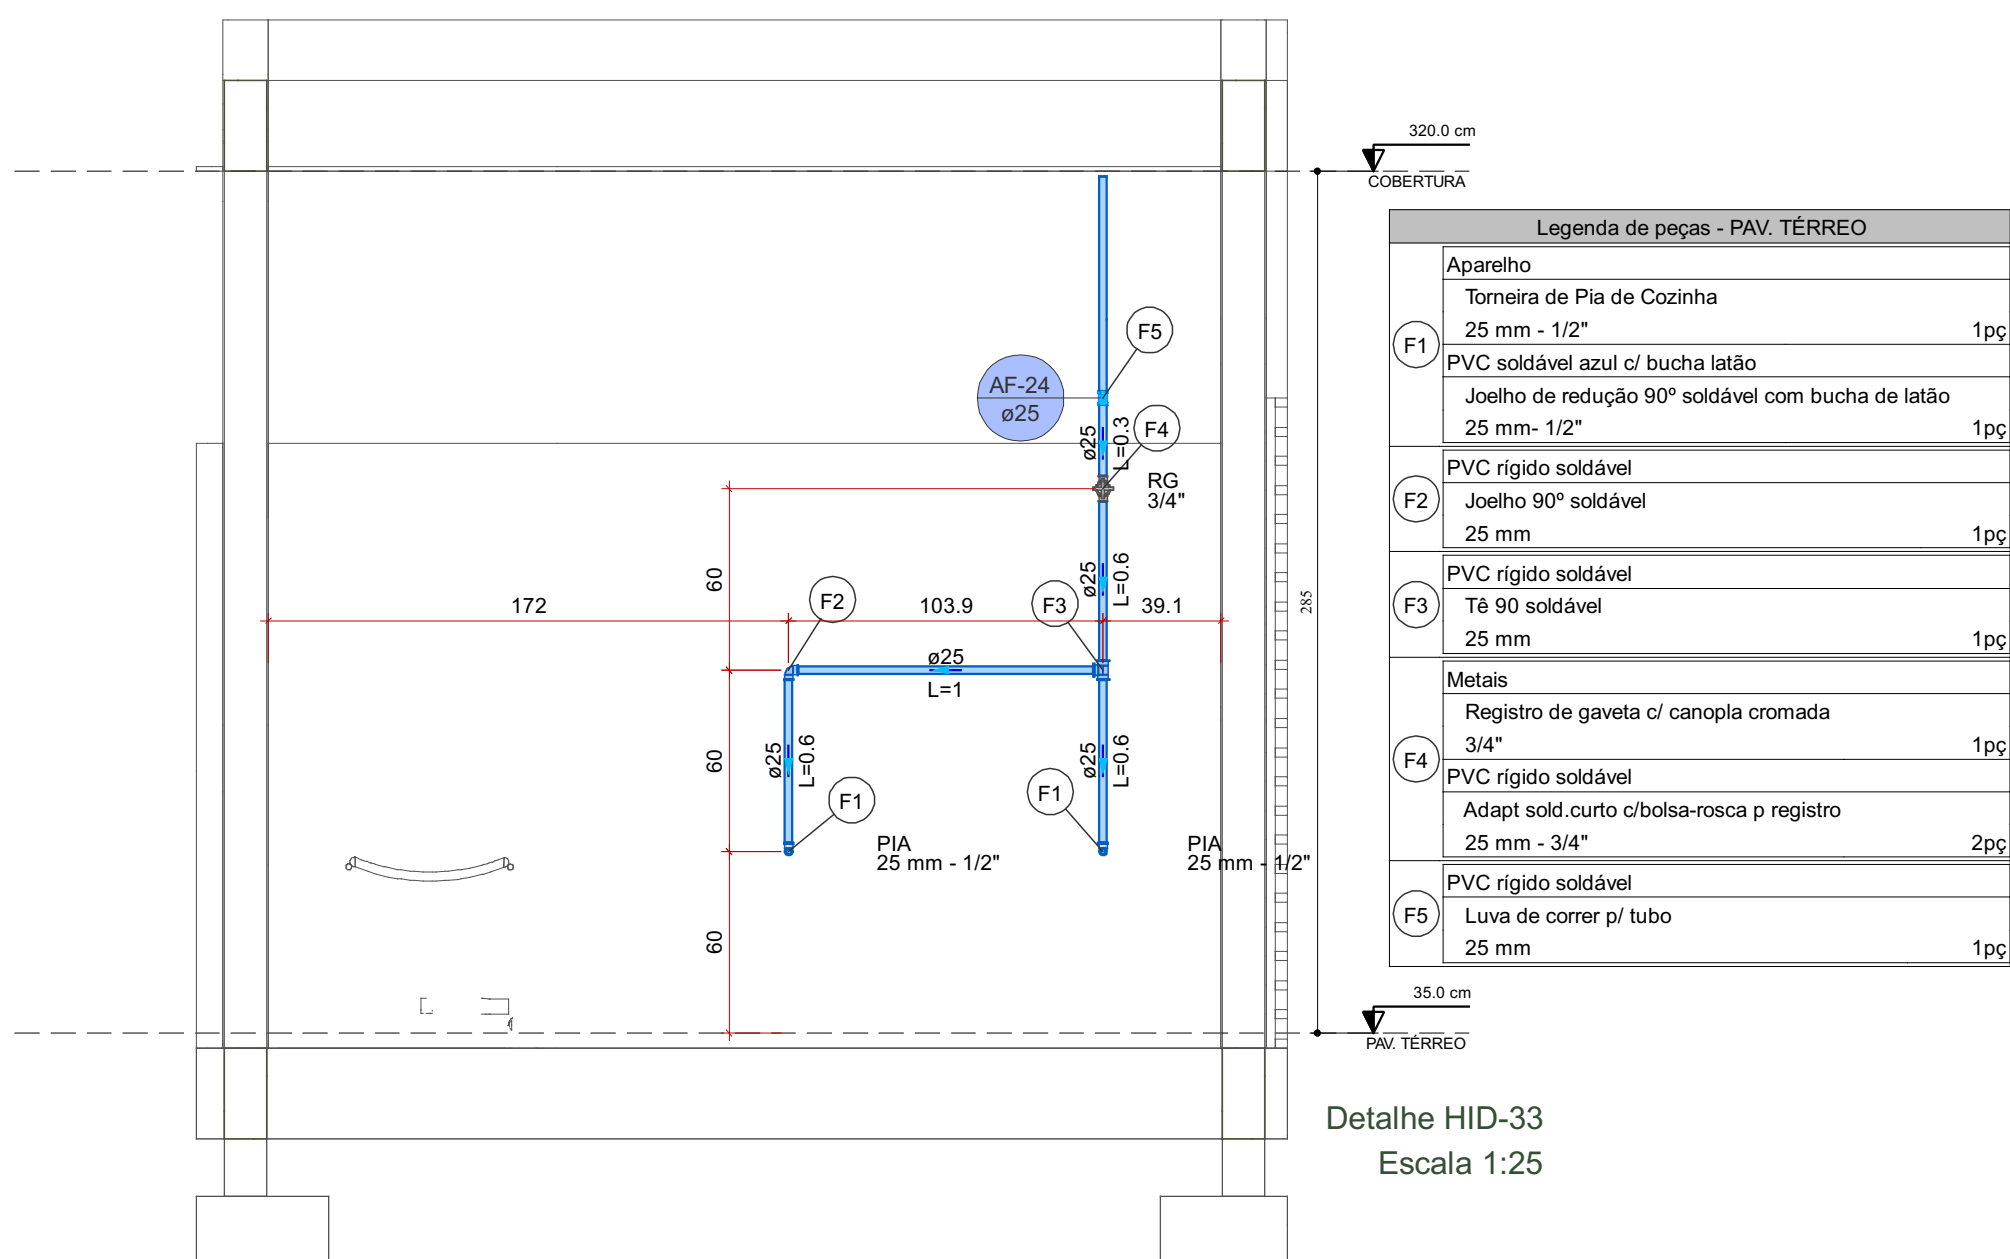

Detalhe HID-33
Escala 1:25

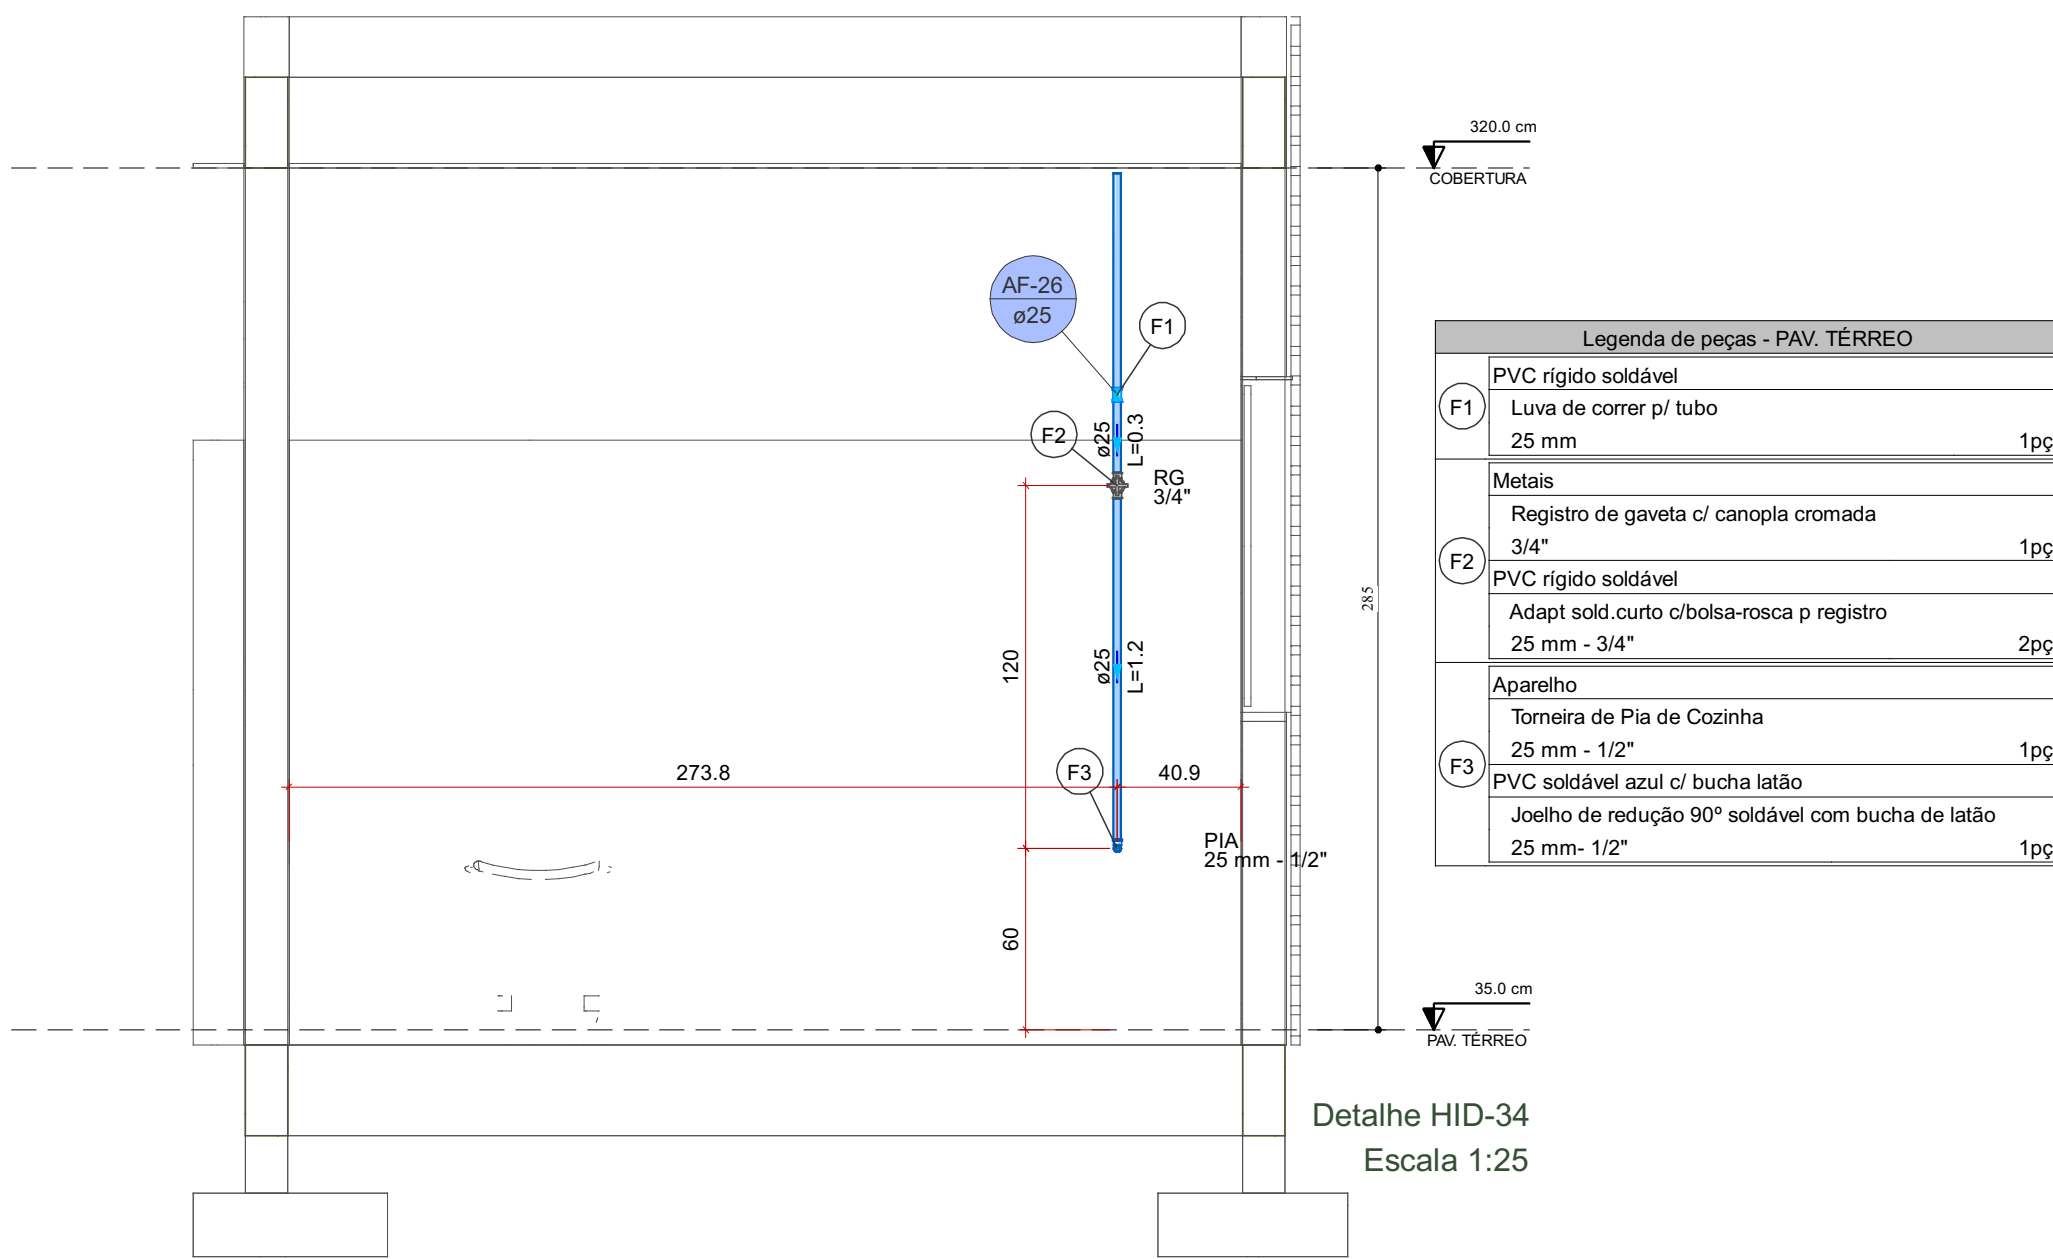


Detalhe HID-34
Escala 1:25

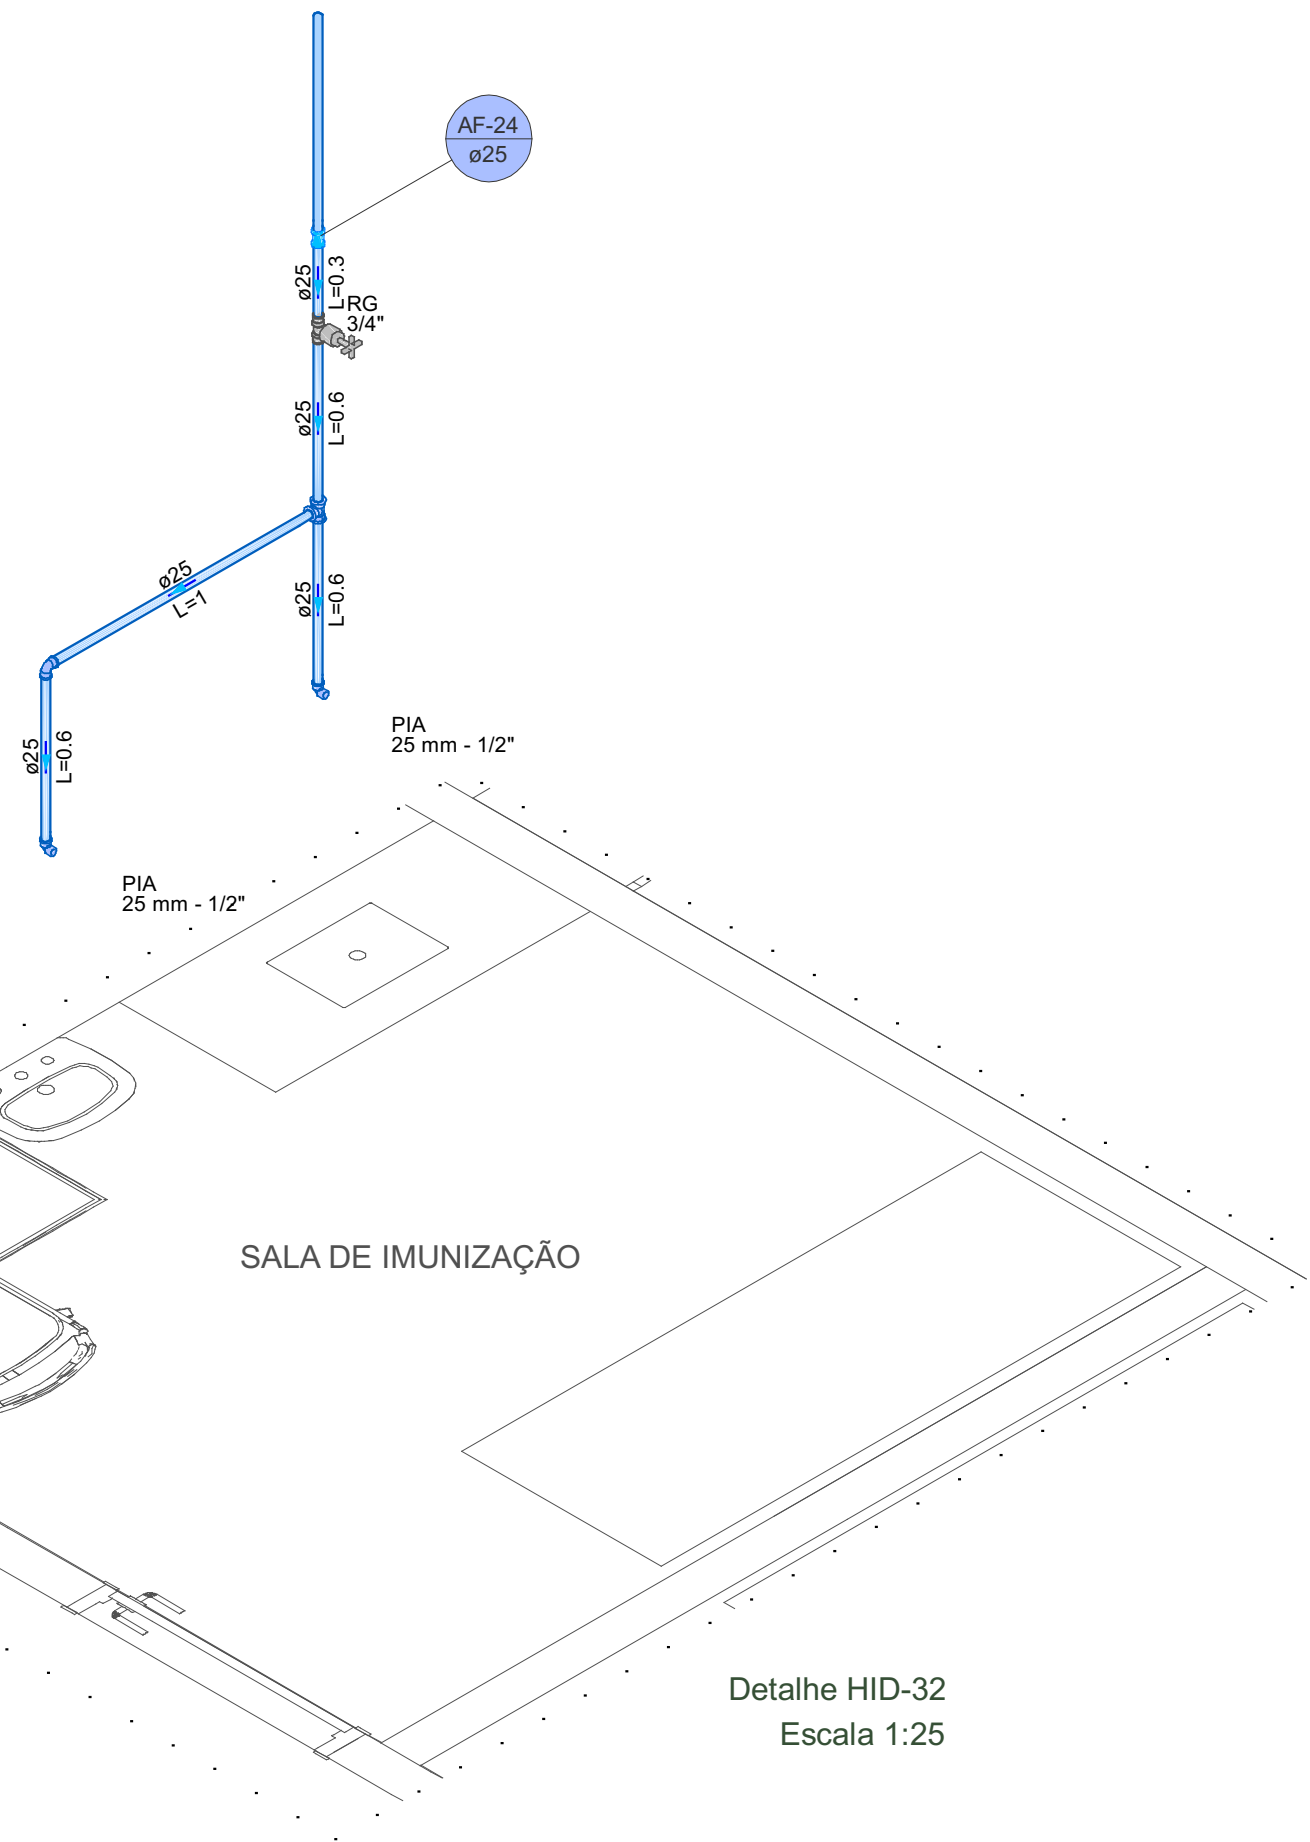


Detalhe HID-32
Escala 1:25


	RESPONSÁVEL TÉCNICO:	
	Vitoria Eduarda Silva Lucena CREA: 0922278407RR	
COORDENAÇÃO DE PROJETO: Vitoria Eduarda Silva Lucena CREA: 0922278407RR	PROPRIETÁRIO(A): PREFEITURA MUNICIPAL DE RORAINÓPOLIS CNPJ - 01.613.031/0001-80	
	ENDEREÇO DO IMÓVEL: Rua I, Lote 06, Quadra 27 Loteamento Ouro Verde Rorainópolis/RR	
CONTEÚDO DA PRANCHA: Planta baixa Legendas e notas		PRANCHA: 5
COLABORADOR DE PROJETO: Fabrício Herrera Freyreira	DATA: SET/2025	Conjunto 1 Pran. Tot. 7

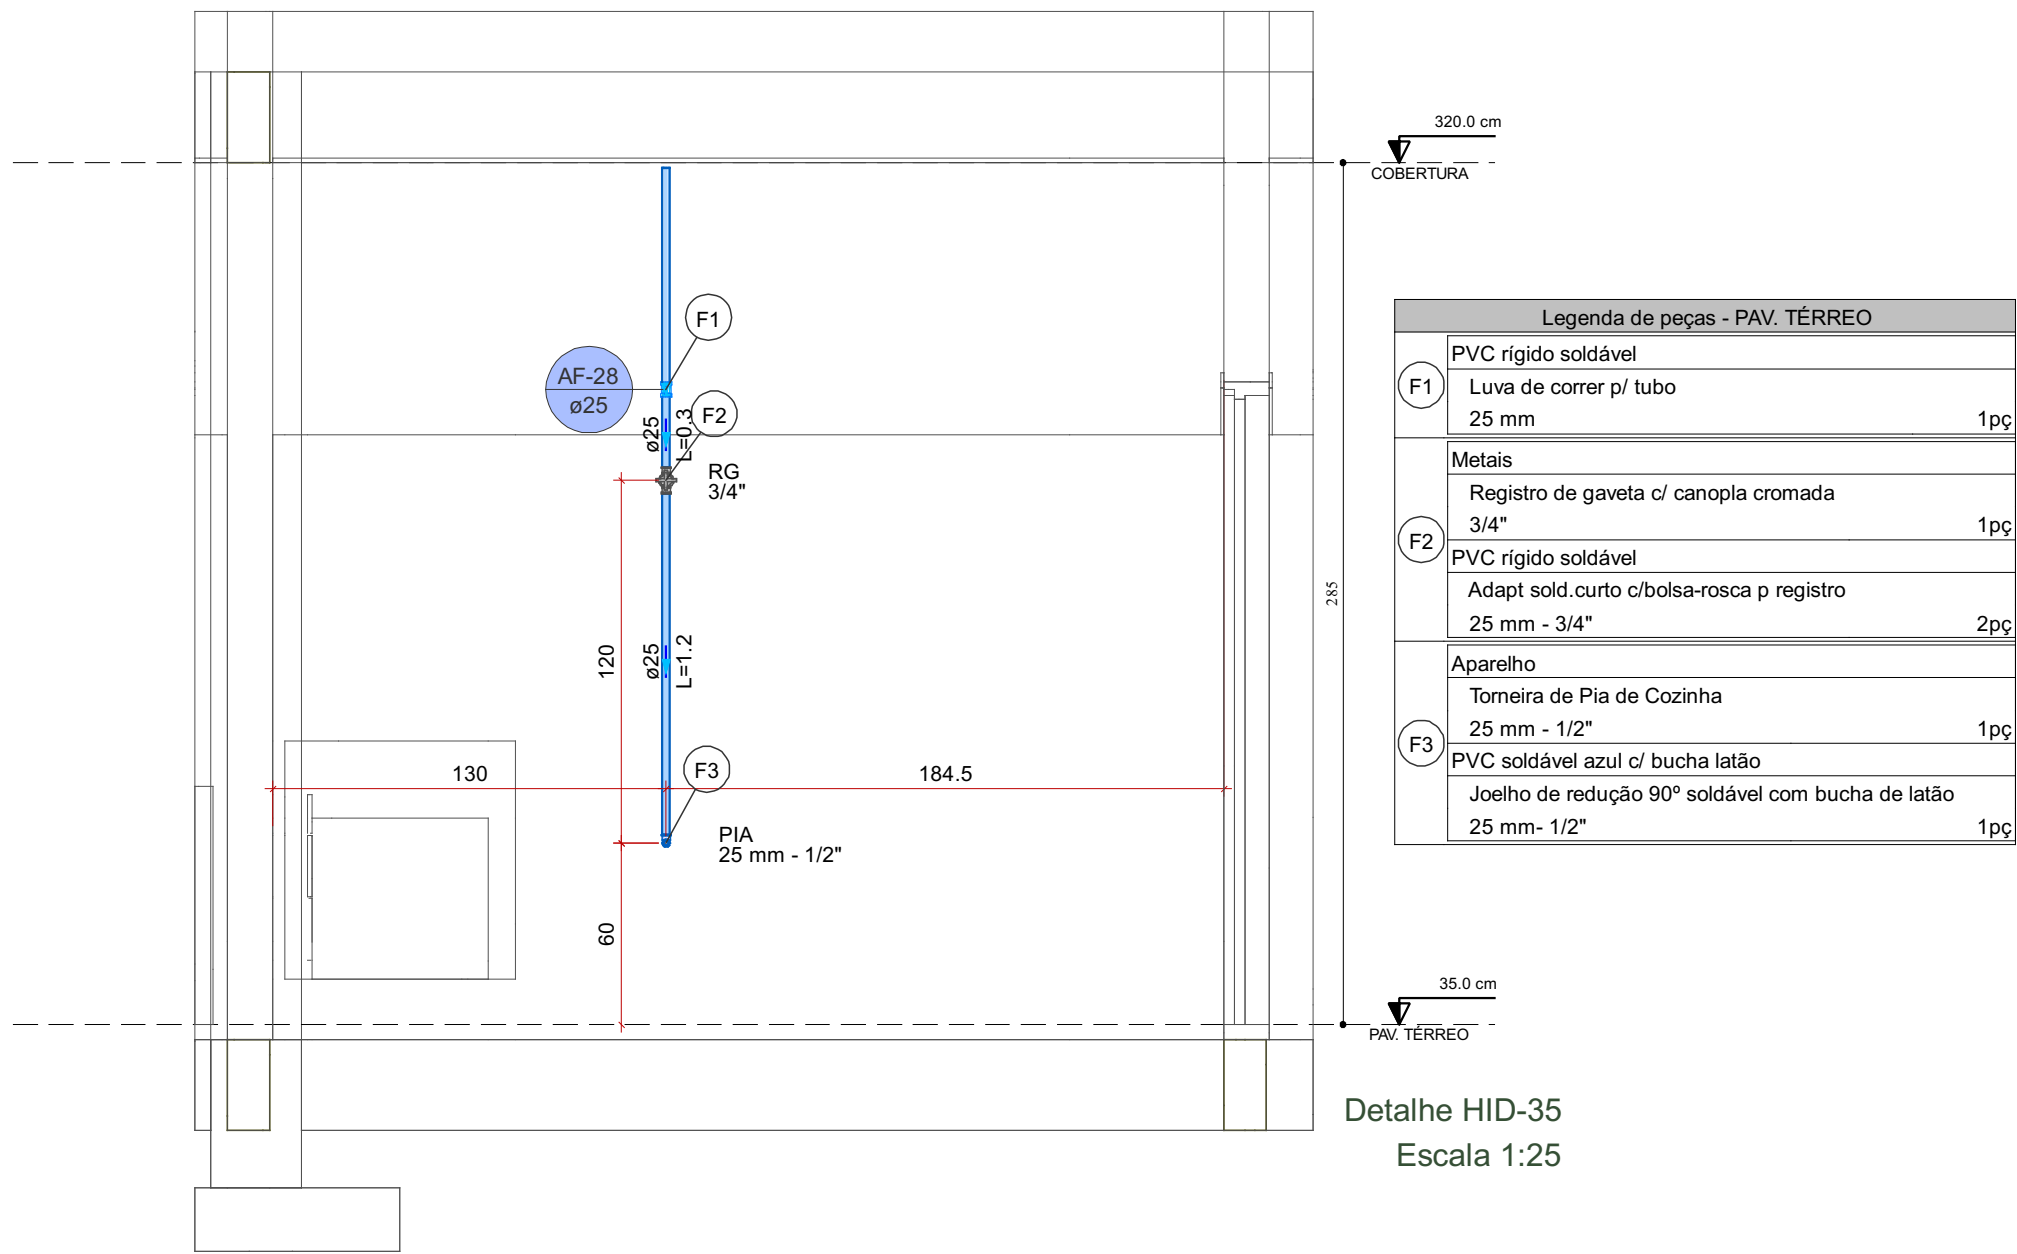


Detalhe HID-35
Escala 1:25

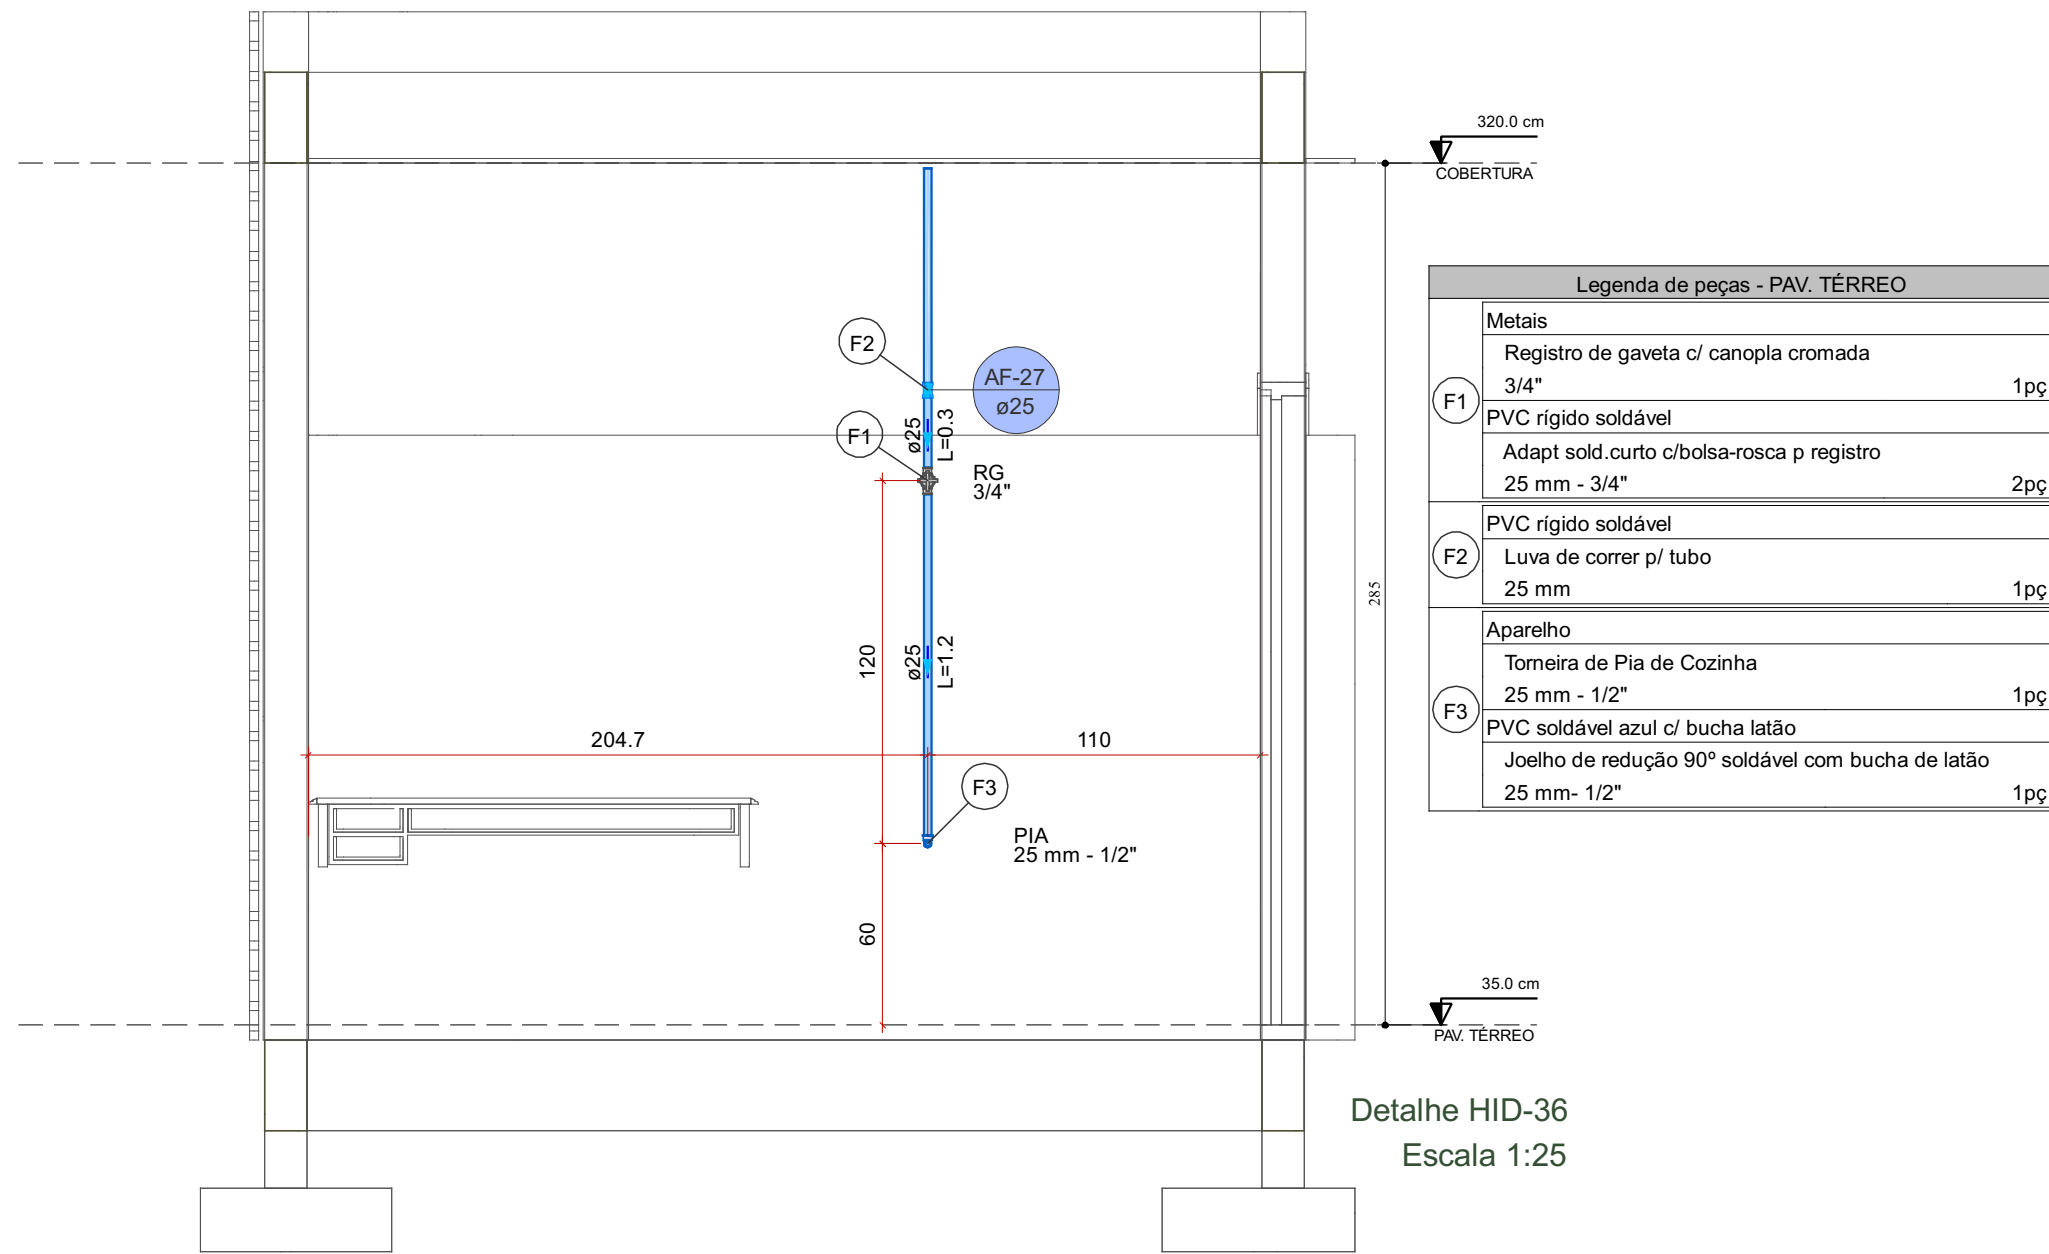


Detalhe HID-36
Escala 1:25

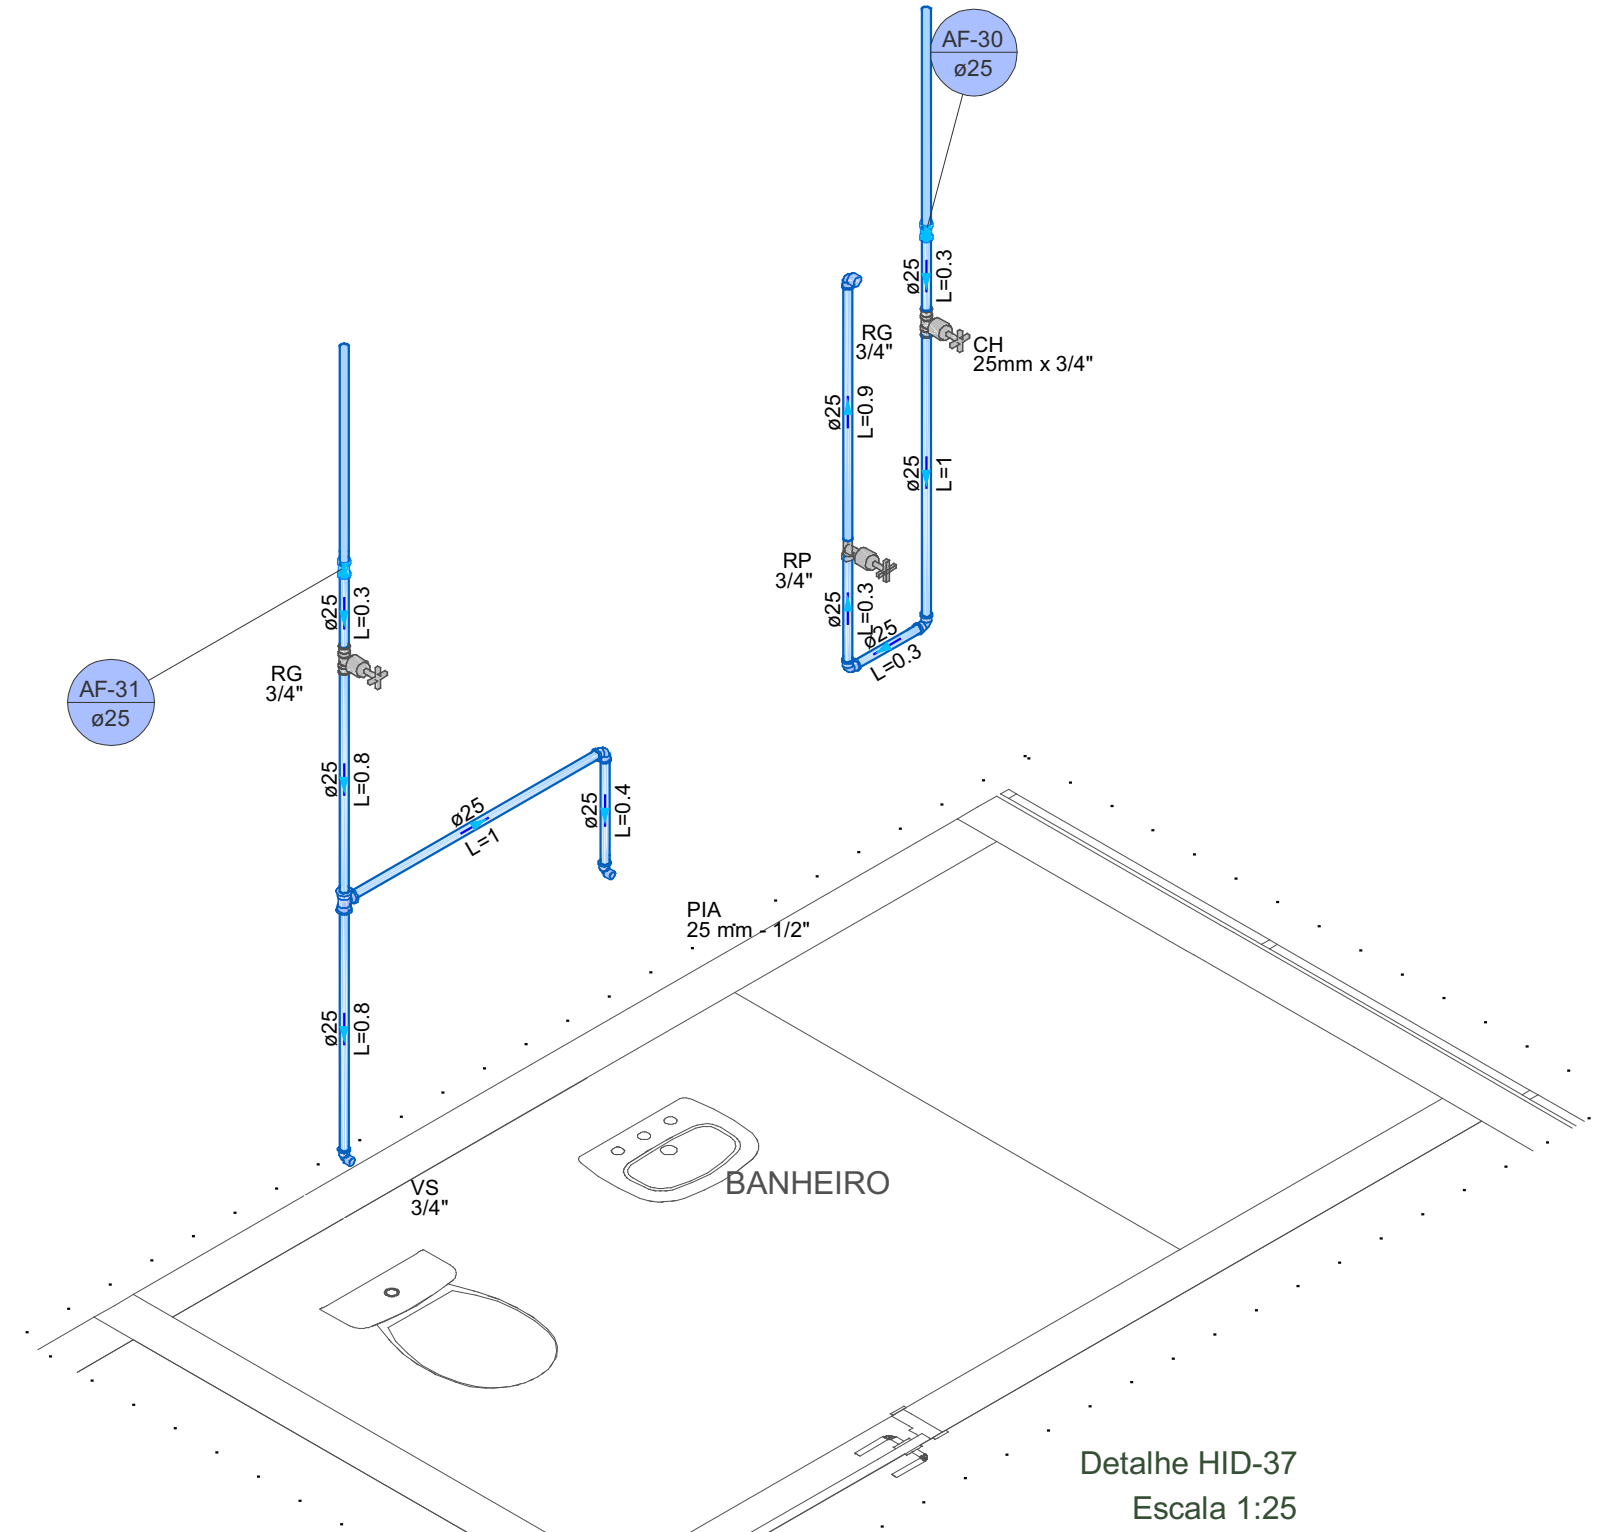


Detalhe HID-37
Escala 1:25

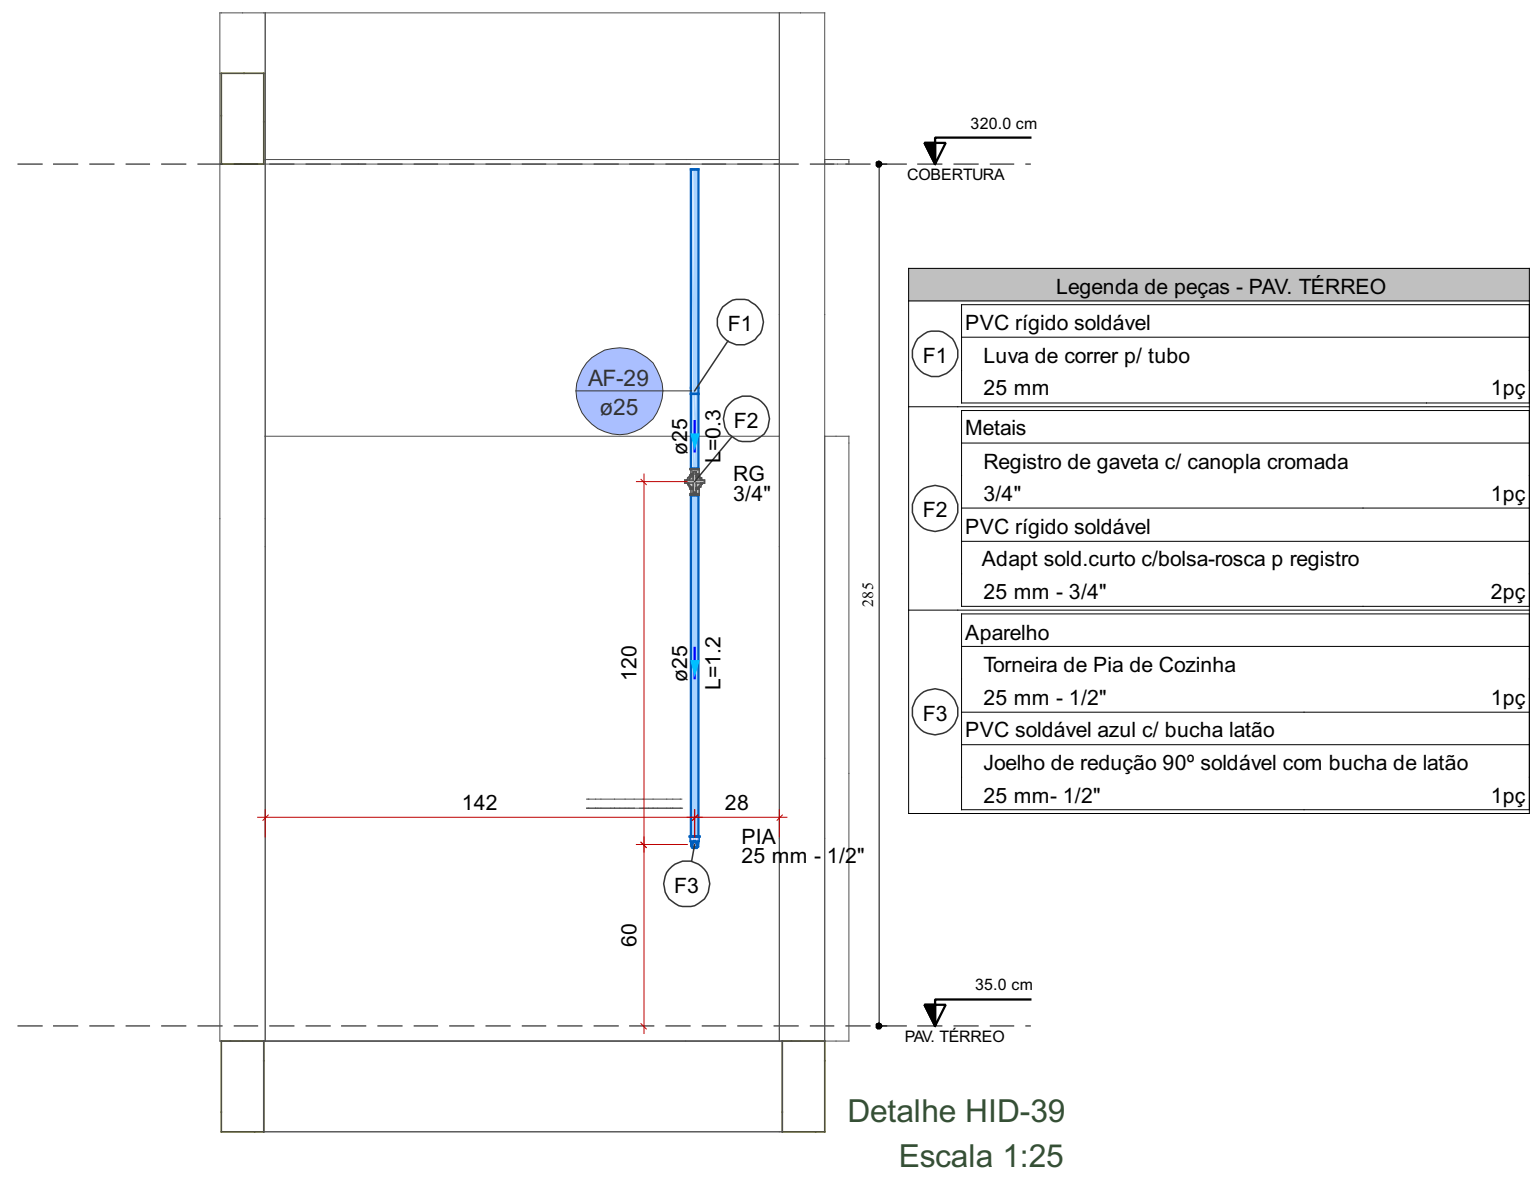


Detalhe HID-39
Escala 1:25

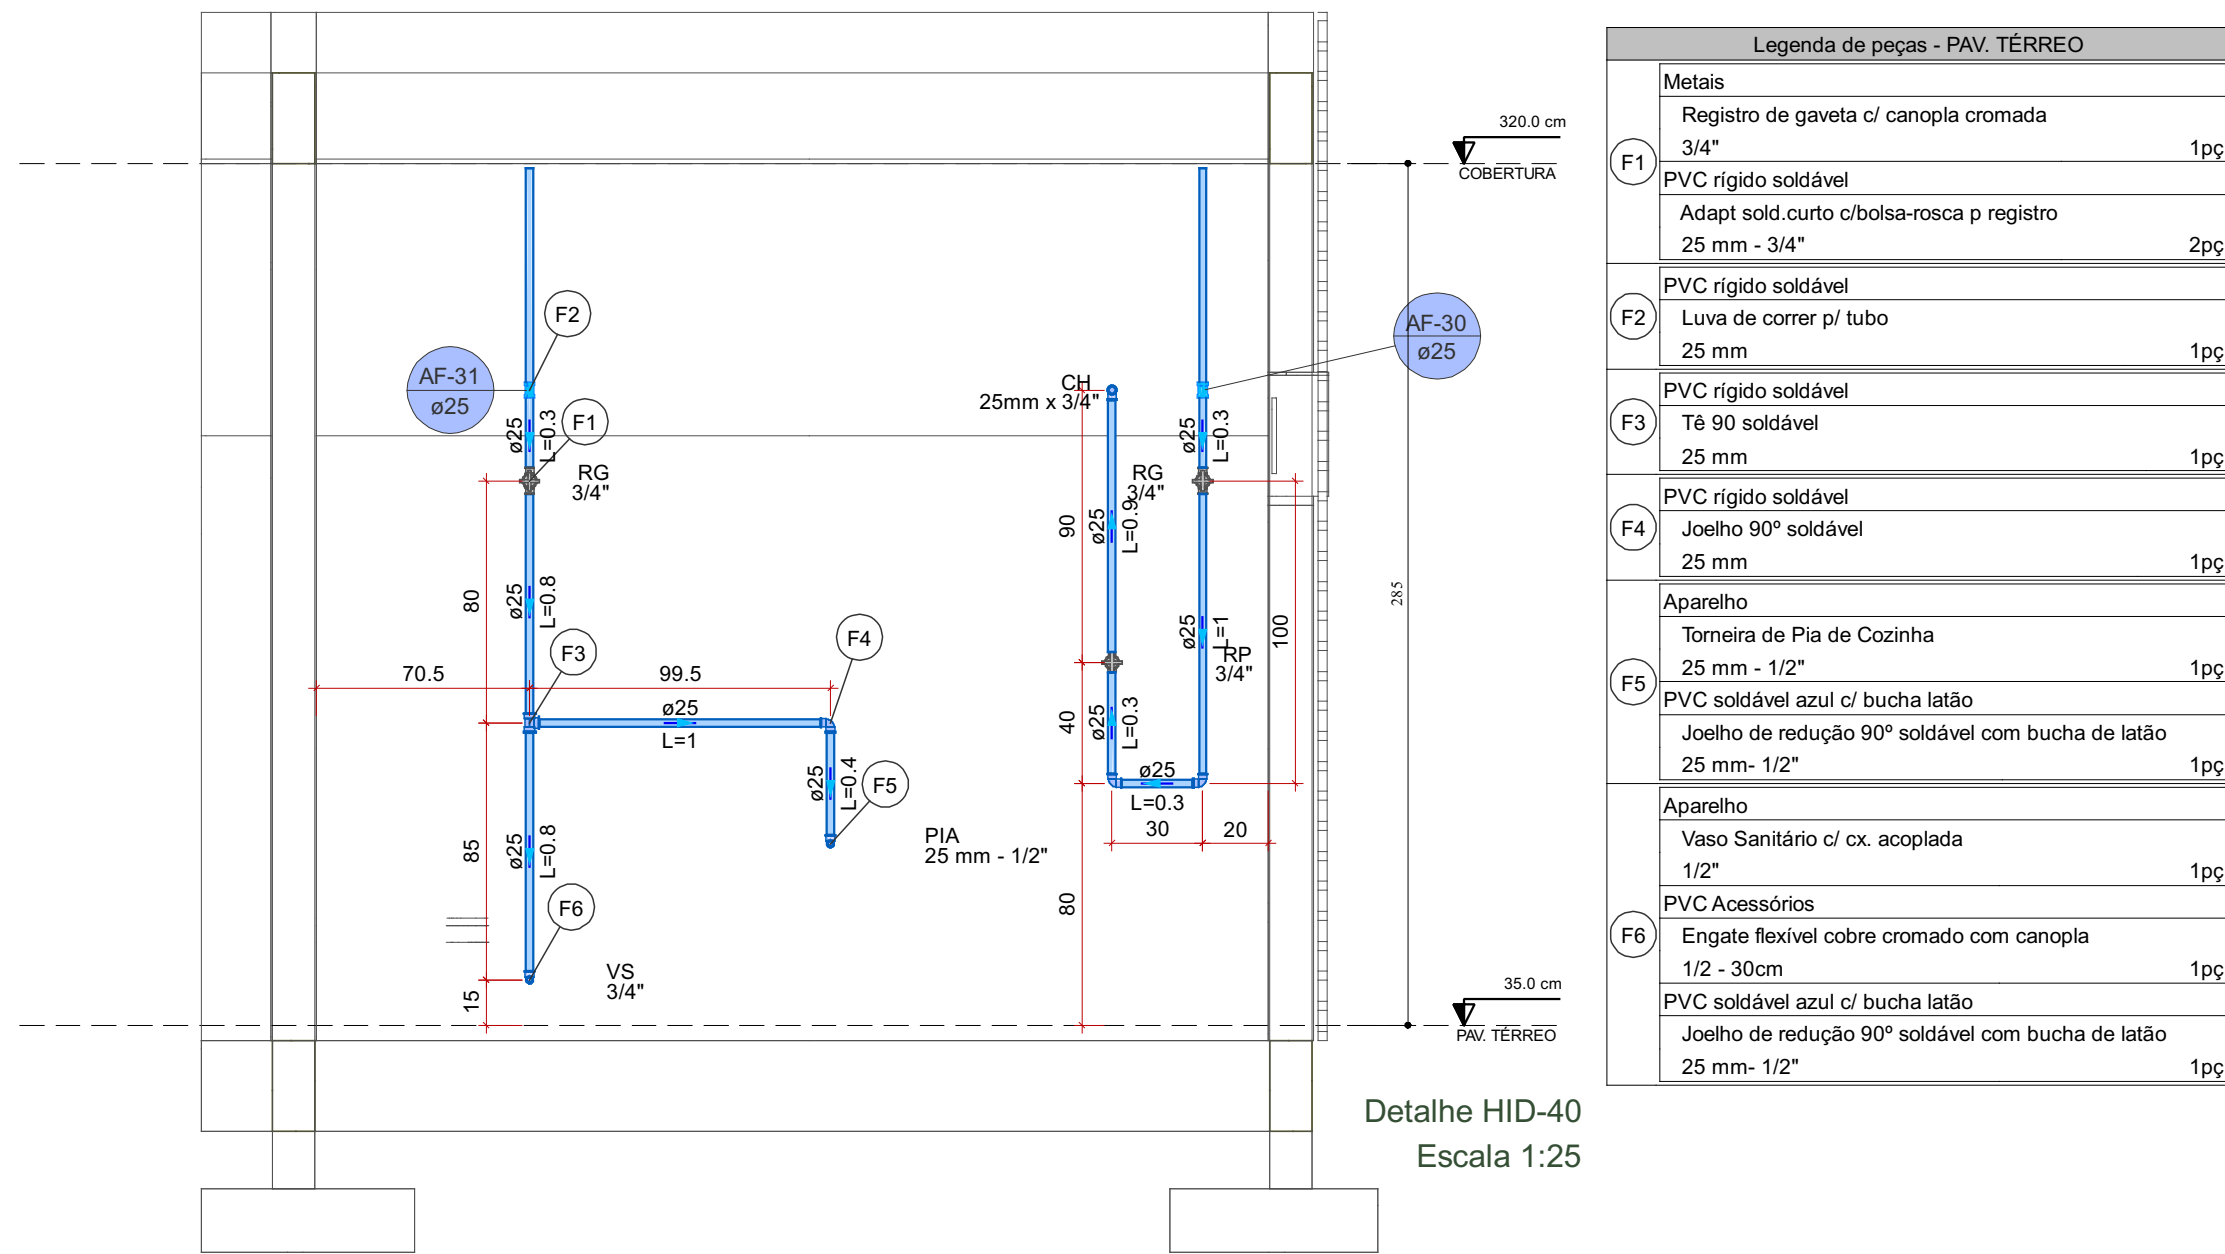


Detalhe HID-40
Escala 1:25

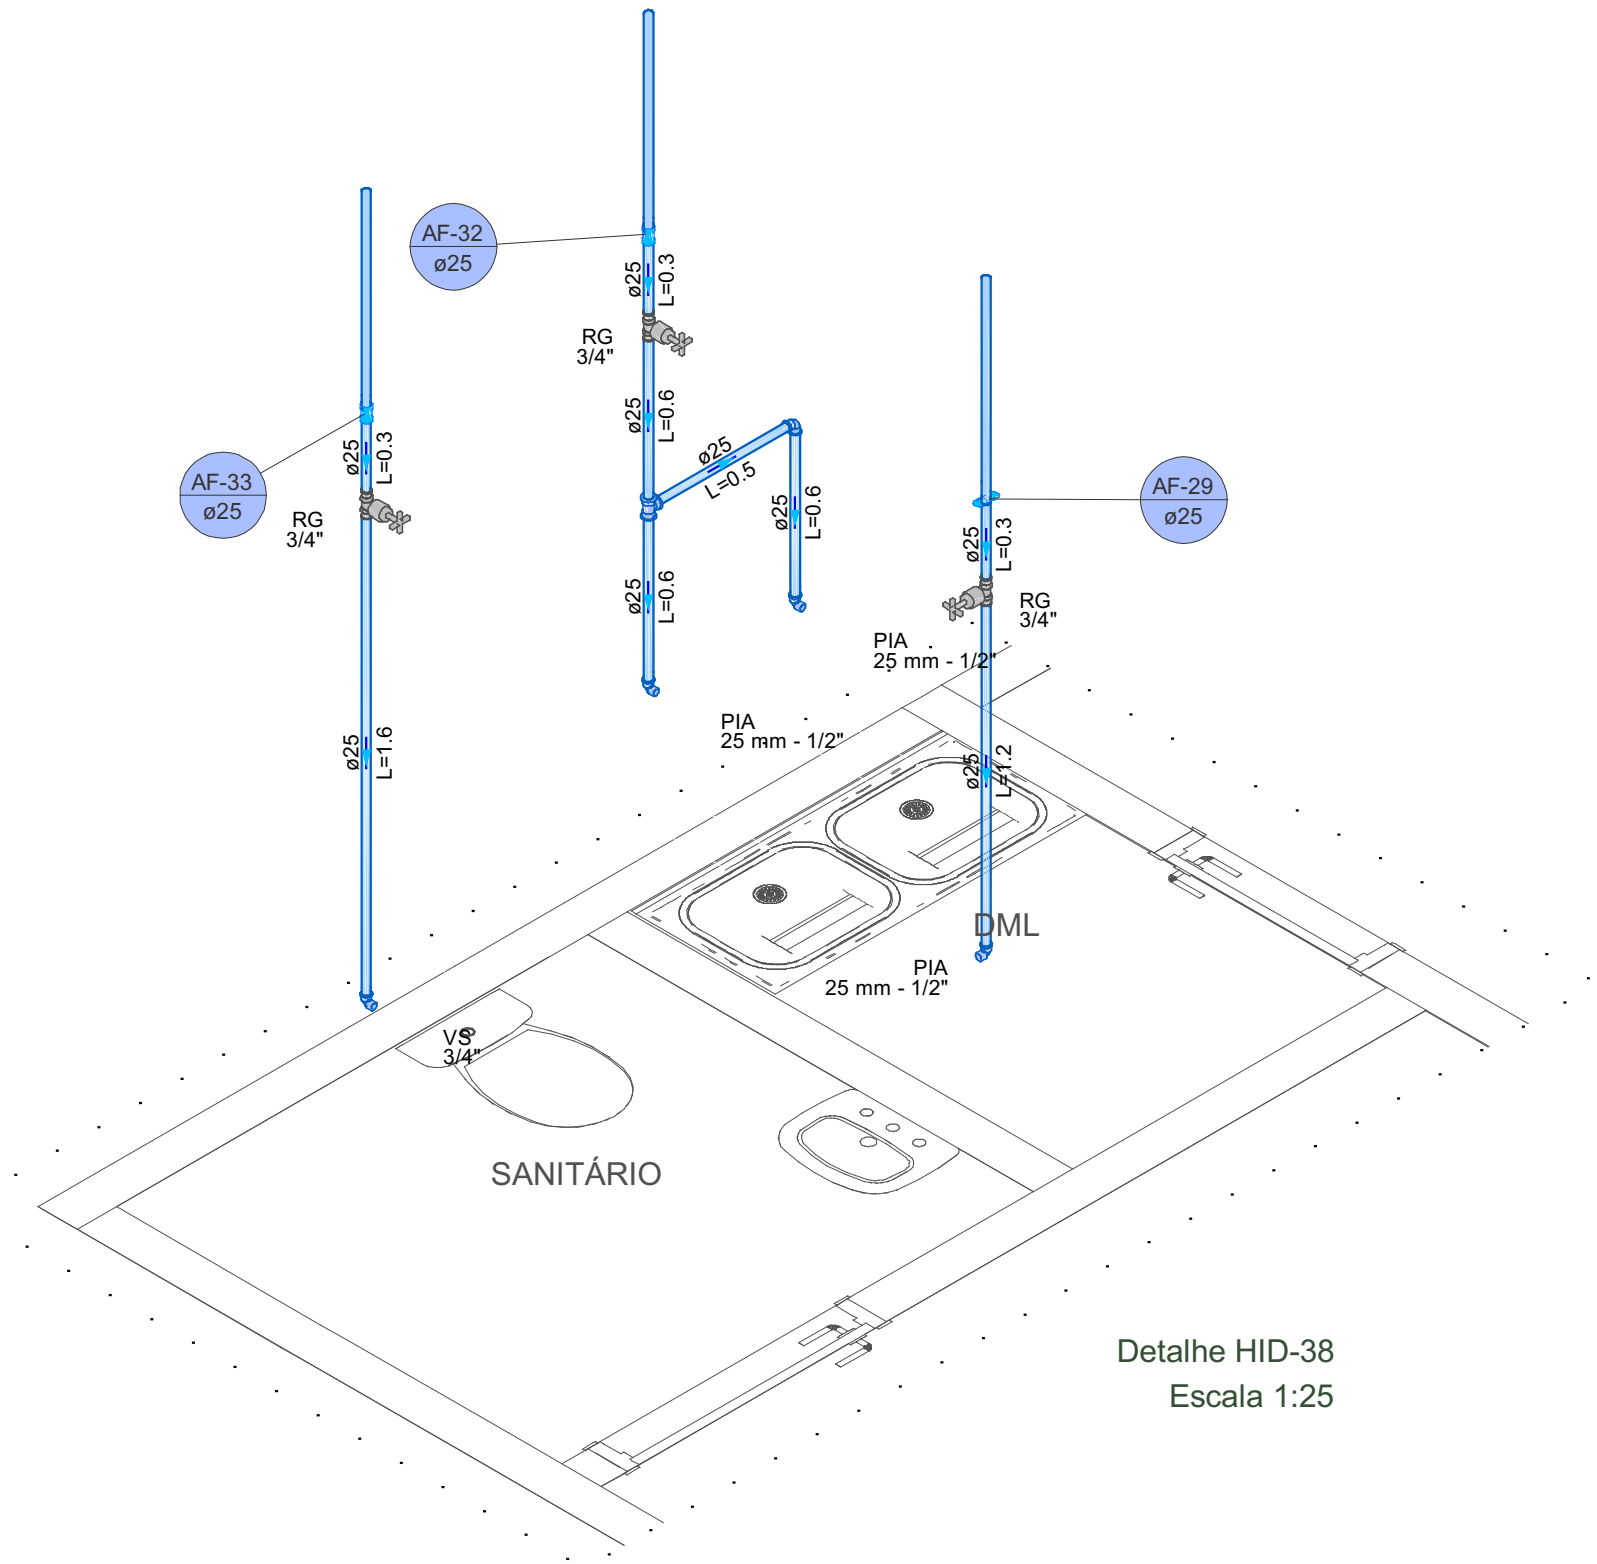

Detalhe HID-38
Escala 1:25

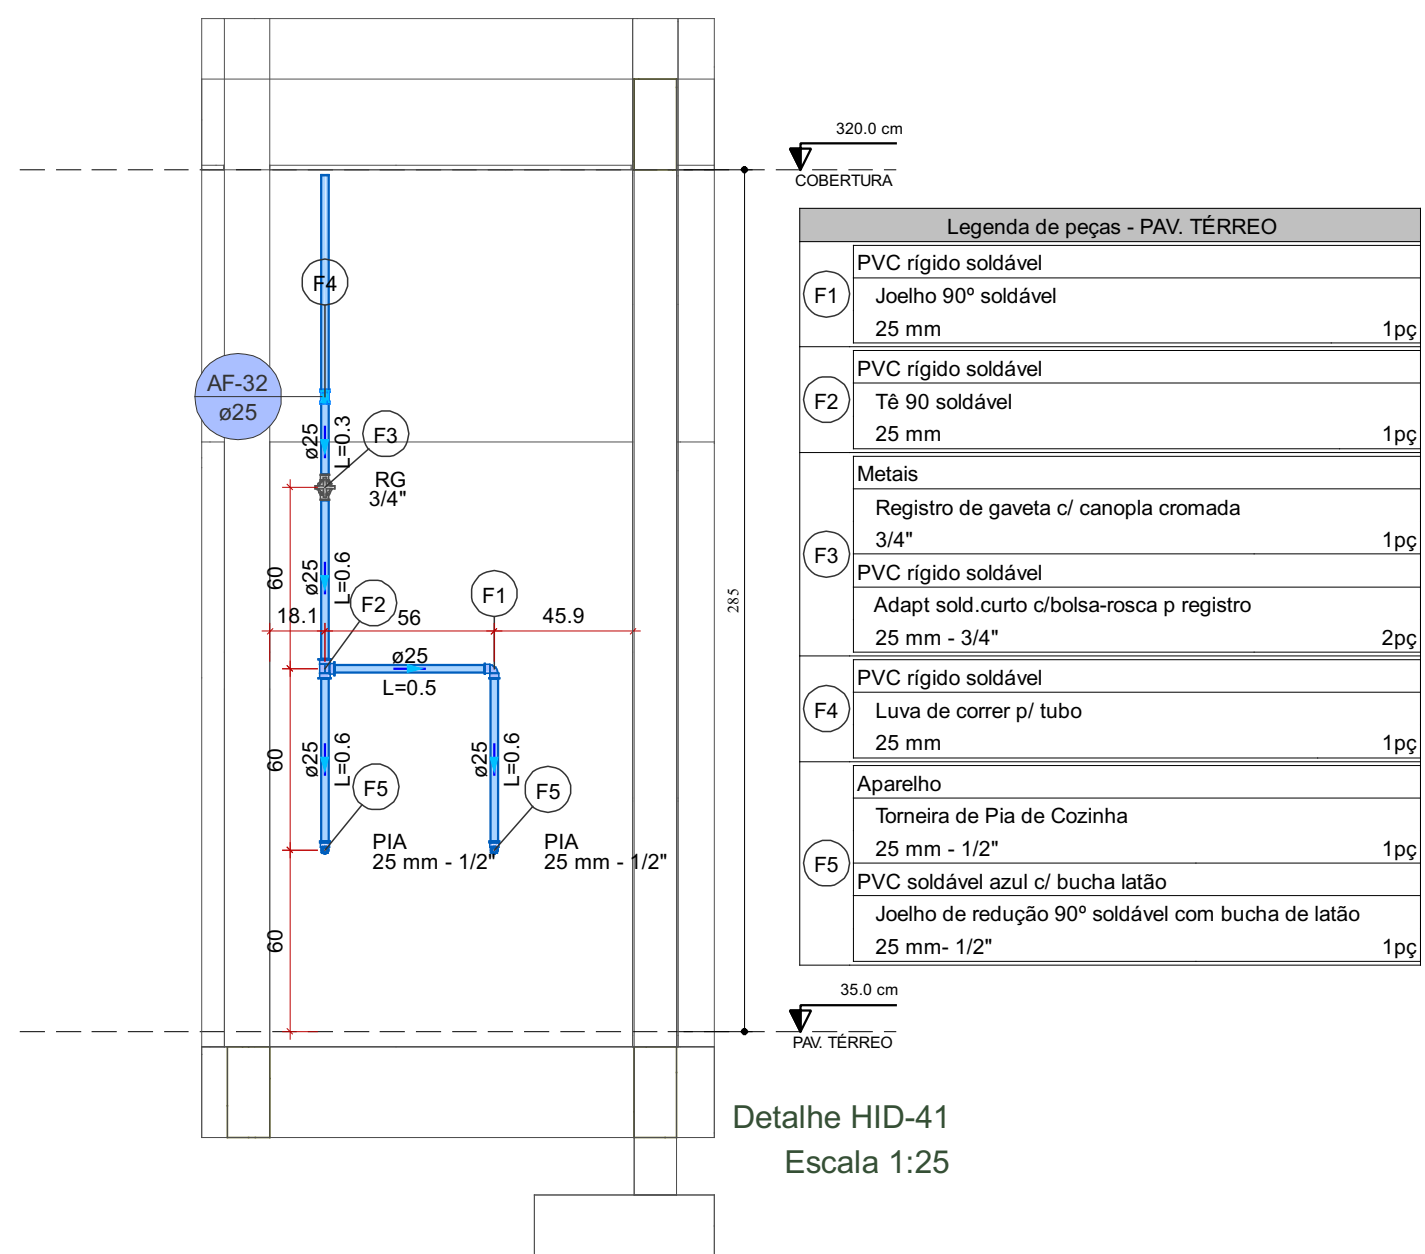


Detalhe HID-41
Escala 1:25

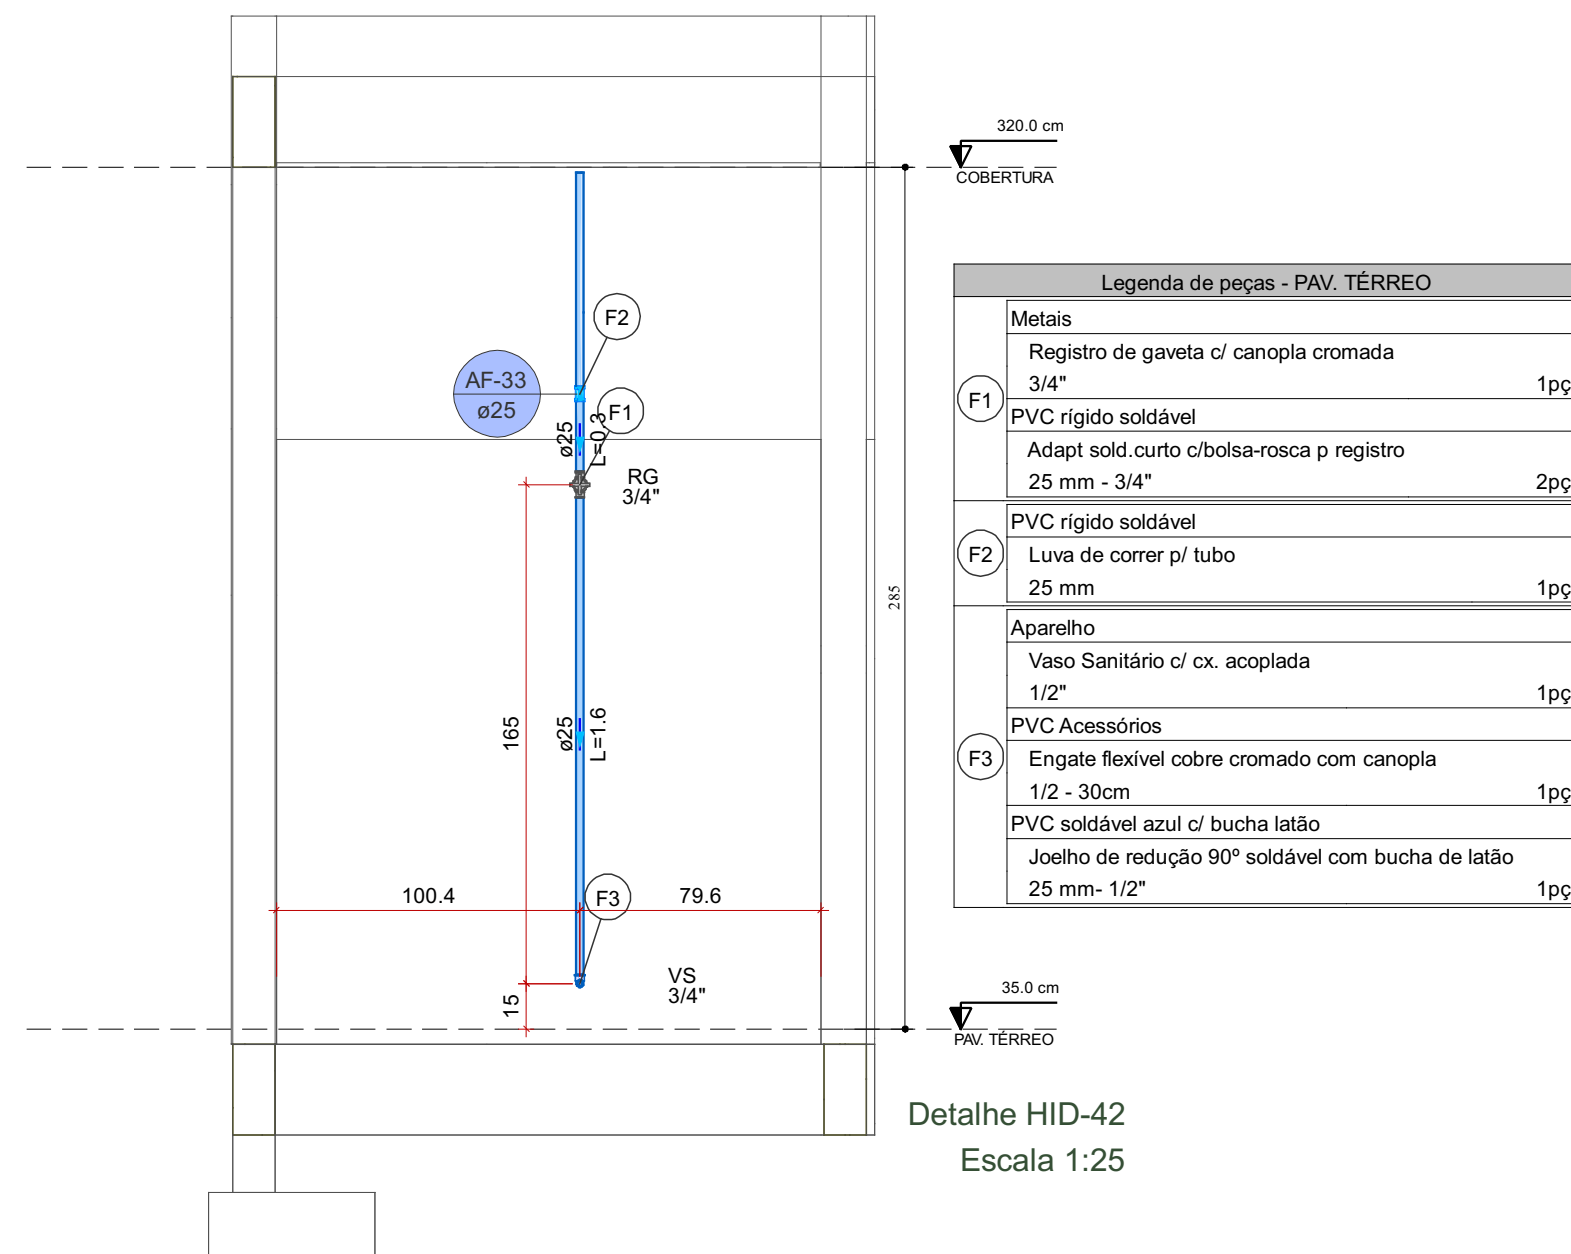



Detalhe HID-42
Escala 1:25

	RESPONSÁVEL TÉCNICO:	
	Vitoria Eduarda Silva Lucena CREA: 0922278407RR	
COORDENAÇÃO DE PROJETO:	PROPRIETÁRIO(A):	
	PREFEITURA MUNICIPAL DE RORAINÓPOLIS CNPJ - 01.613.031/0001-80	
CONTEÚDO DA PRANCHA:	ENDEREÇO DO IMÓVEL:	
	Rua I, Lote 06, Quadra 27 Loteamento Ouro Verde Rorainópolis/RR	
COLABORADOR DE PROJETO:		PRANCHA:
Fabricio Herrera Ferreyra		6
DATA:		Pran. Tot.
SET/2025		1 7

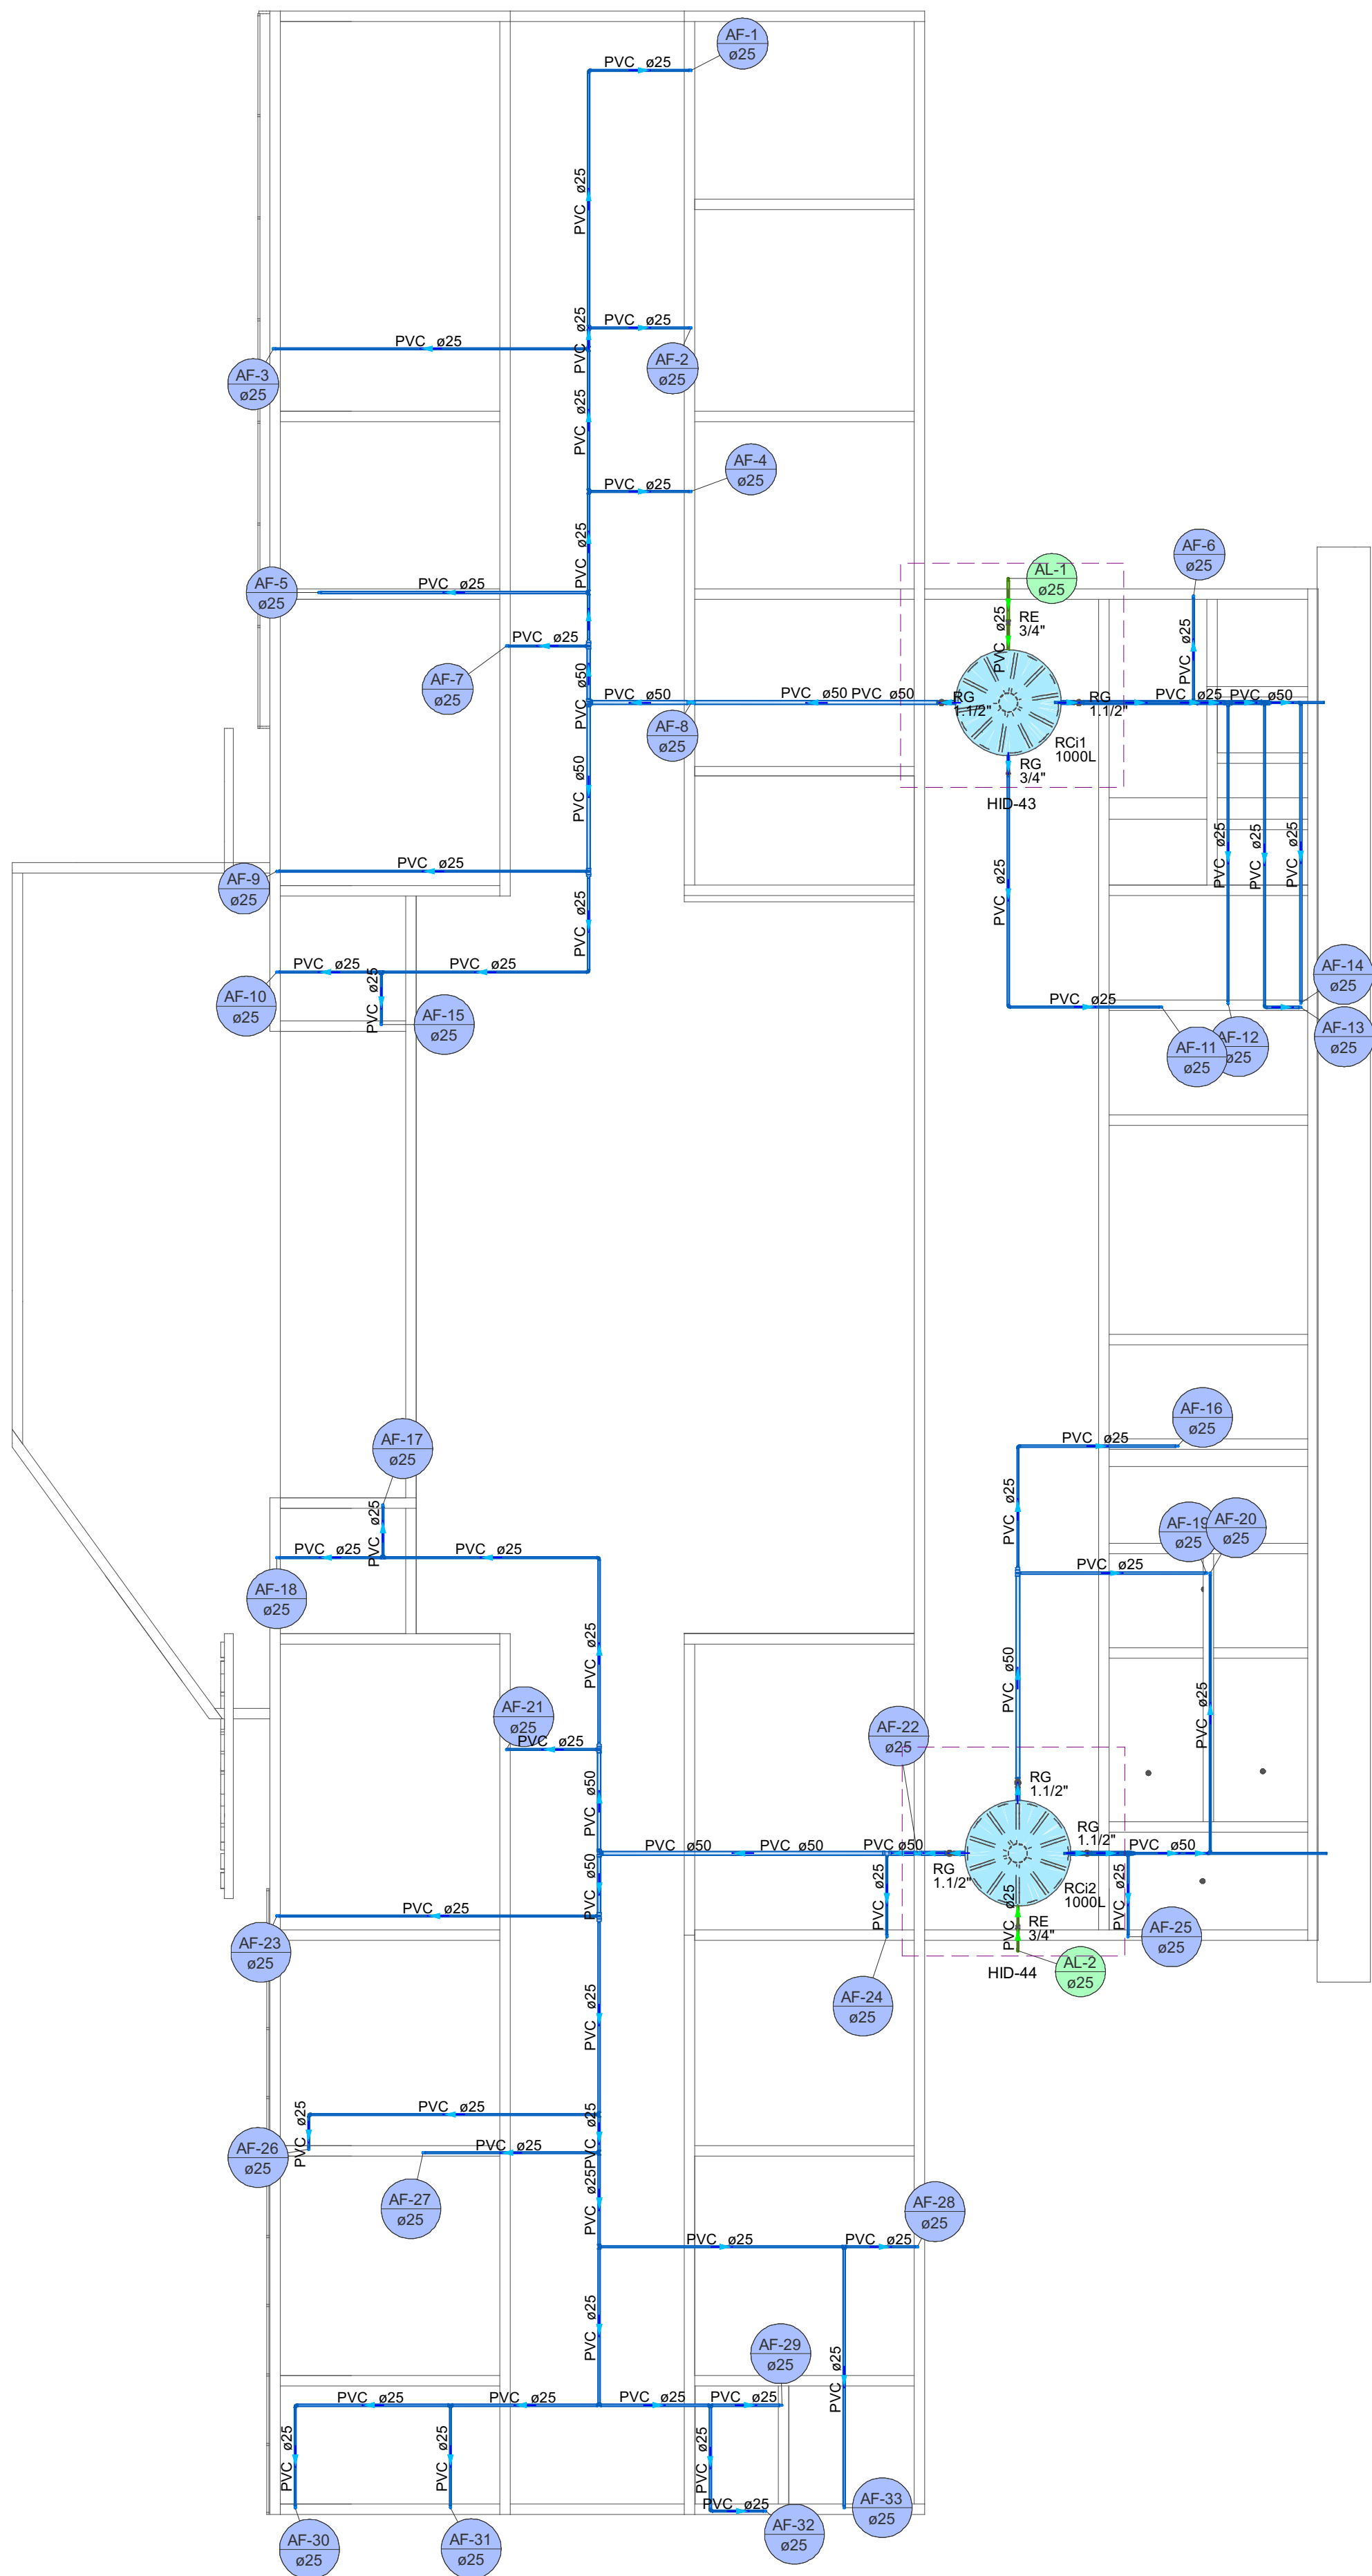


Lista de materiais - COBERTURA		
Alimentação		
Metais		
Registro esfera VS compacto soldável PVC		
25 mm	2	pc
PVC rígido soldável		
Joelho 90° soldável		
25 mm	2	pc
Tubos		
25 mm	7.88	m
Água fria		
Metais		
Registro de gaveta c/ canopla cromada		
1.1/2"	5	pc
3/4"	1	pc
PVC rígido soldável		
Adapt sold curto c/bolsa-rosca p registro		
25 mm - 3/4"	2	pc
50 mm - 1.1/2"	10	pc
Bucha de redução sold. longa		
50 mm - 25 mm	7	pc
Joelho 90° soldável		
25 mm	42	pc
Tubos		
25 mm	150.67	m
50 mm	22.06	m
Tê 90 soldável		
25 mm	13	pc
50 mm	2	pc
Tê de redução 90 soldável		
50 mm - 25 mm	12	pc
Reservatório cilíndrico		
Polietileno		
1000 L	2	pc

Legenda das indicações - COBERTURA	
RG	Registro de gaveta c/canopla cromada c/PVC soldável - 1.1/2"
RG	Registro de gaveta c/canopla cromada c/PVC soldável - 3/4"
RE	Registro esfera VS compacto soldável - 3/4"
Legenda - COBERTURA	
■	Registro de gaveta c/canopla cromada c/PVC soldável
■	Registro esfera VS compacto soldável
Legenda de condutos - COBERTURA	
—	Água fria
—	Alimentação
—	

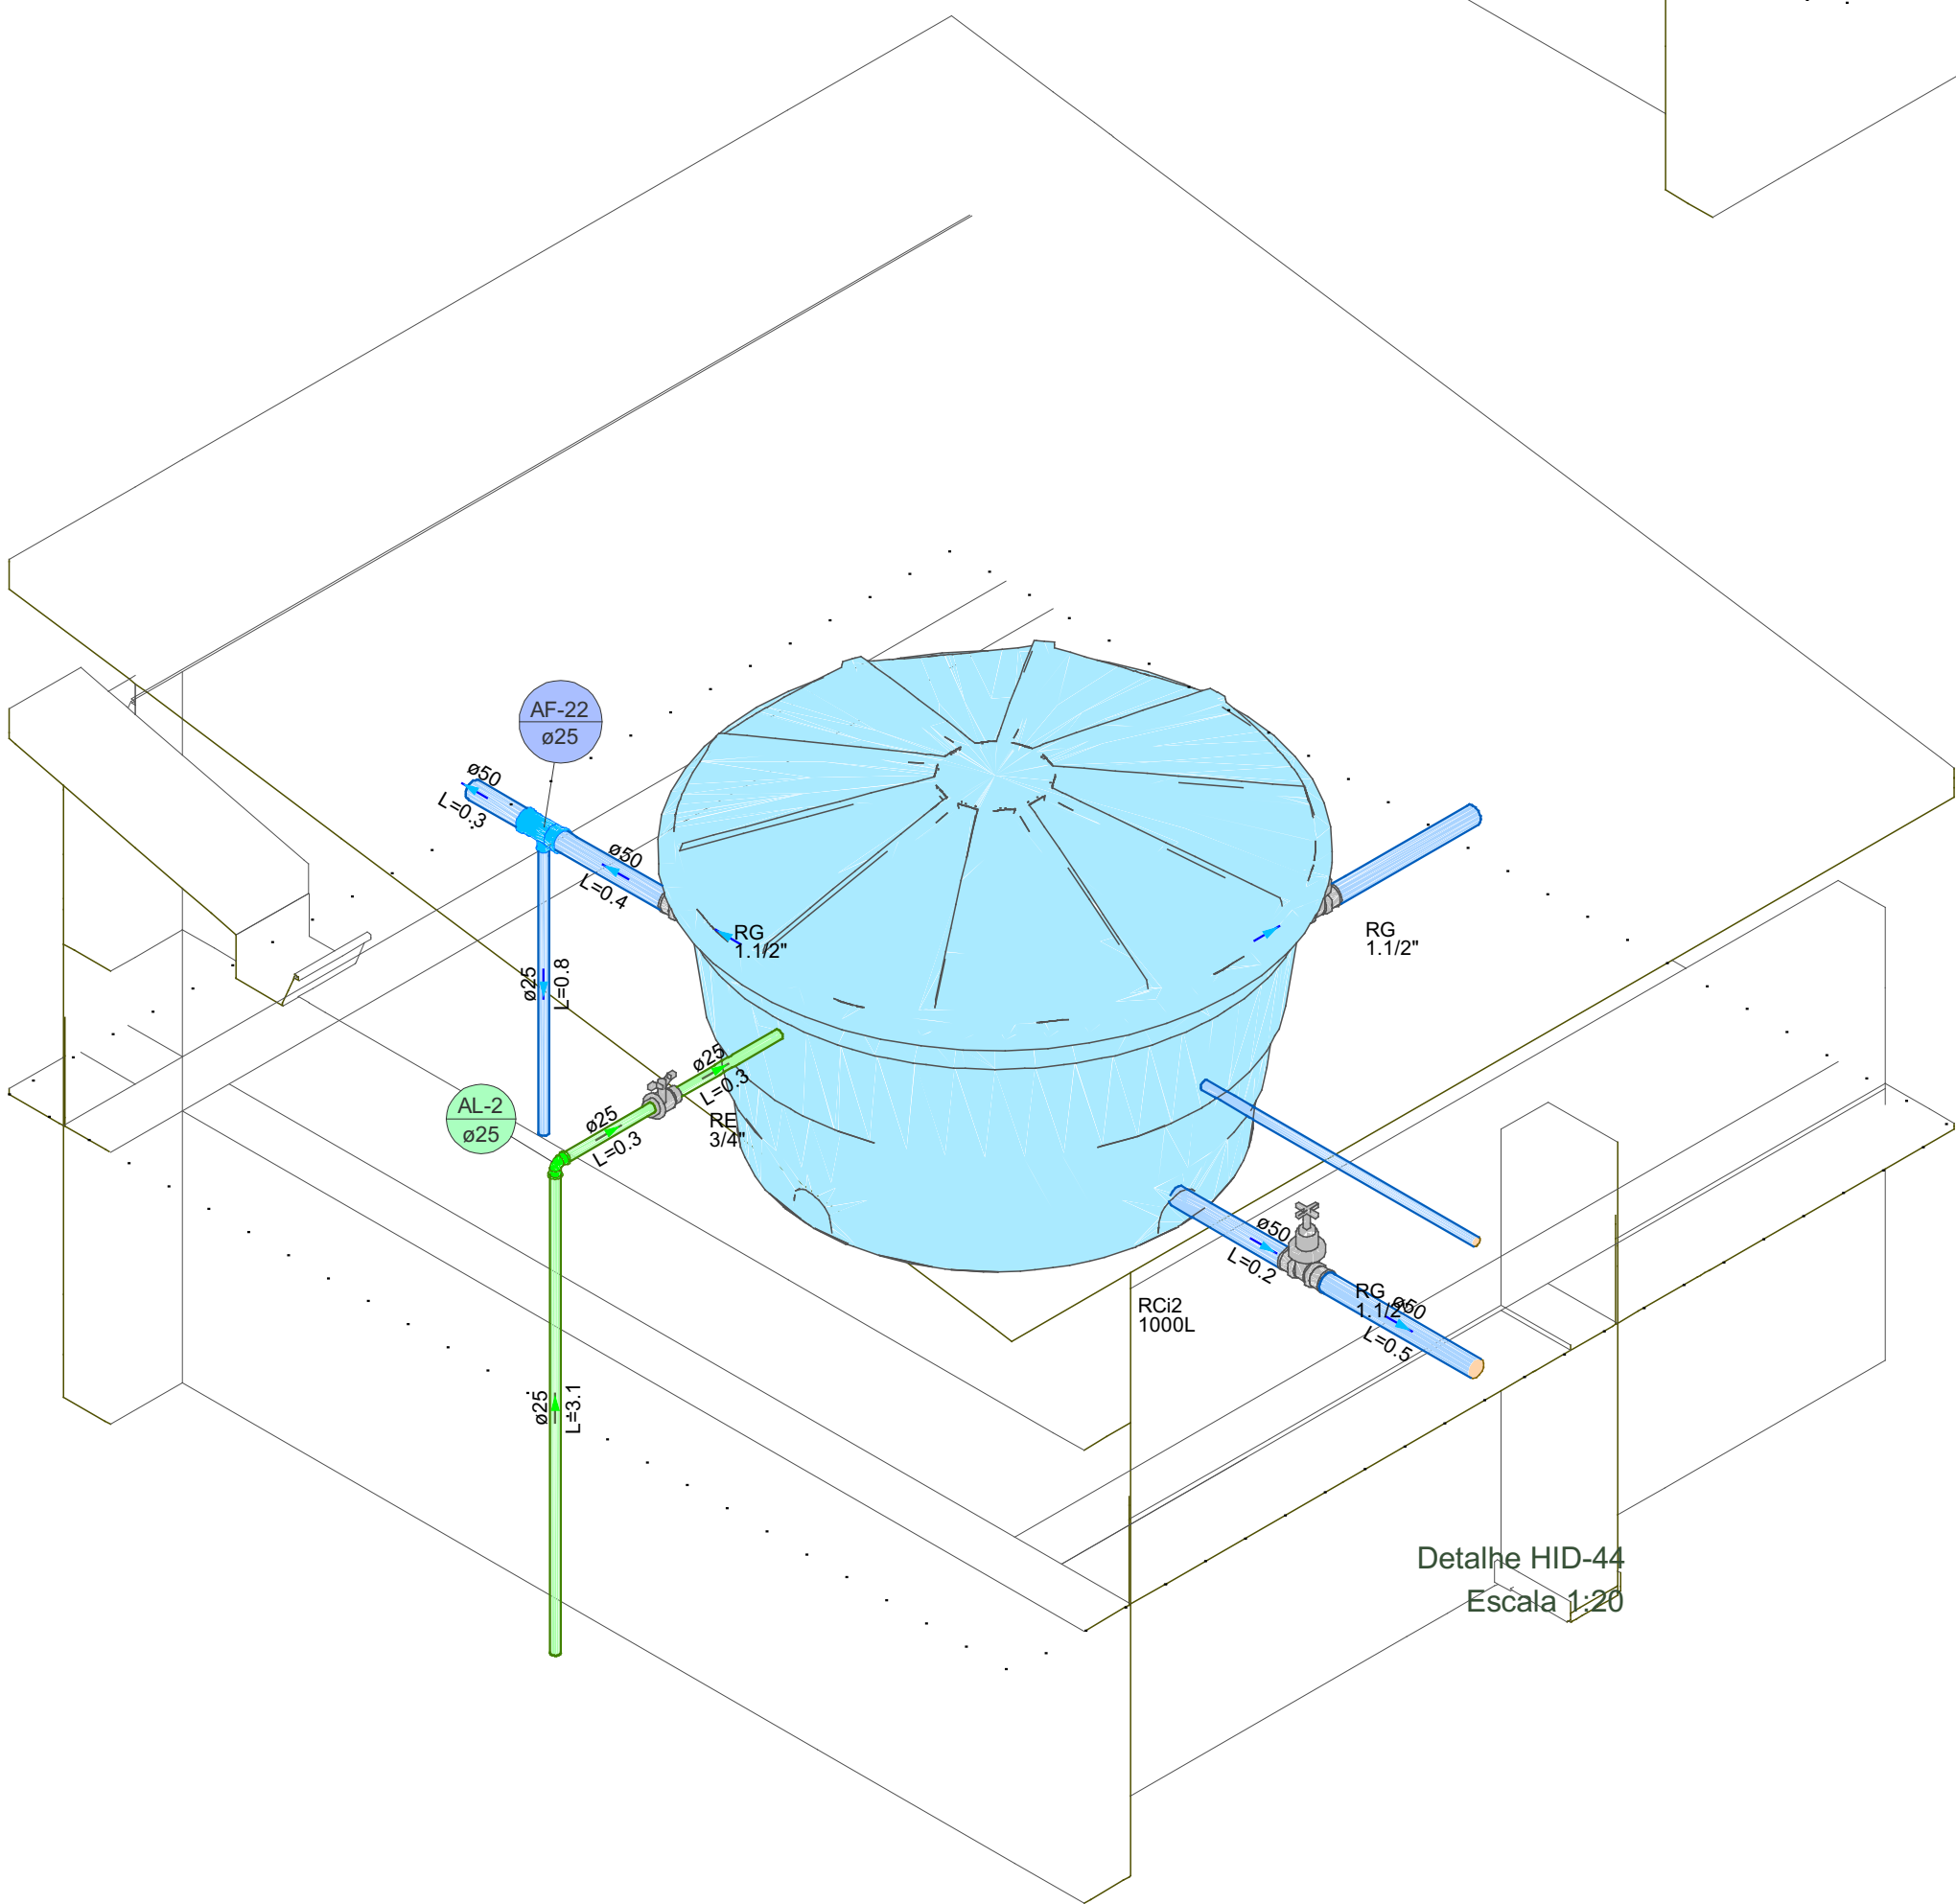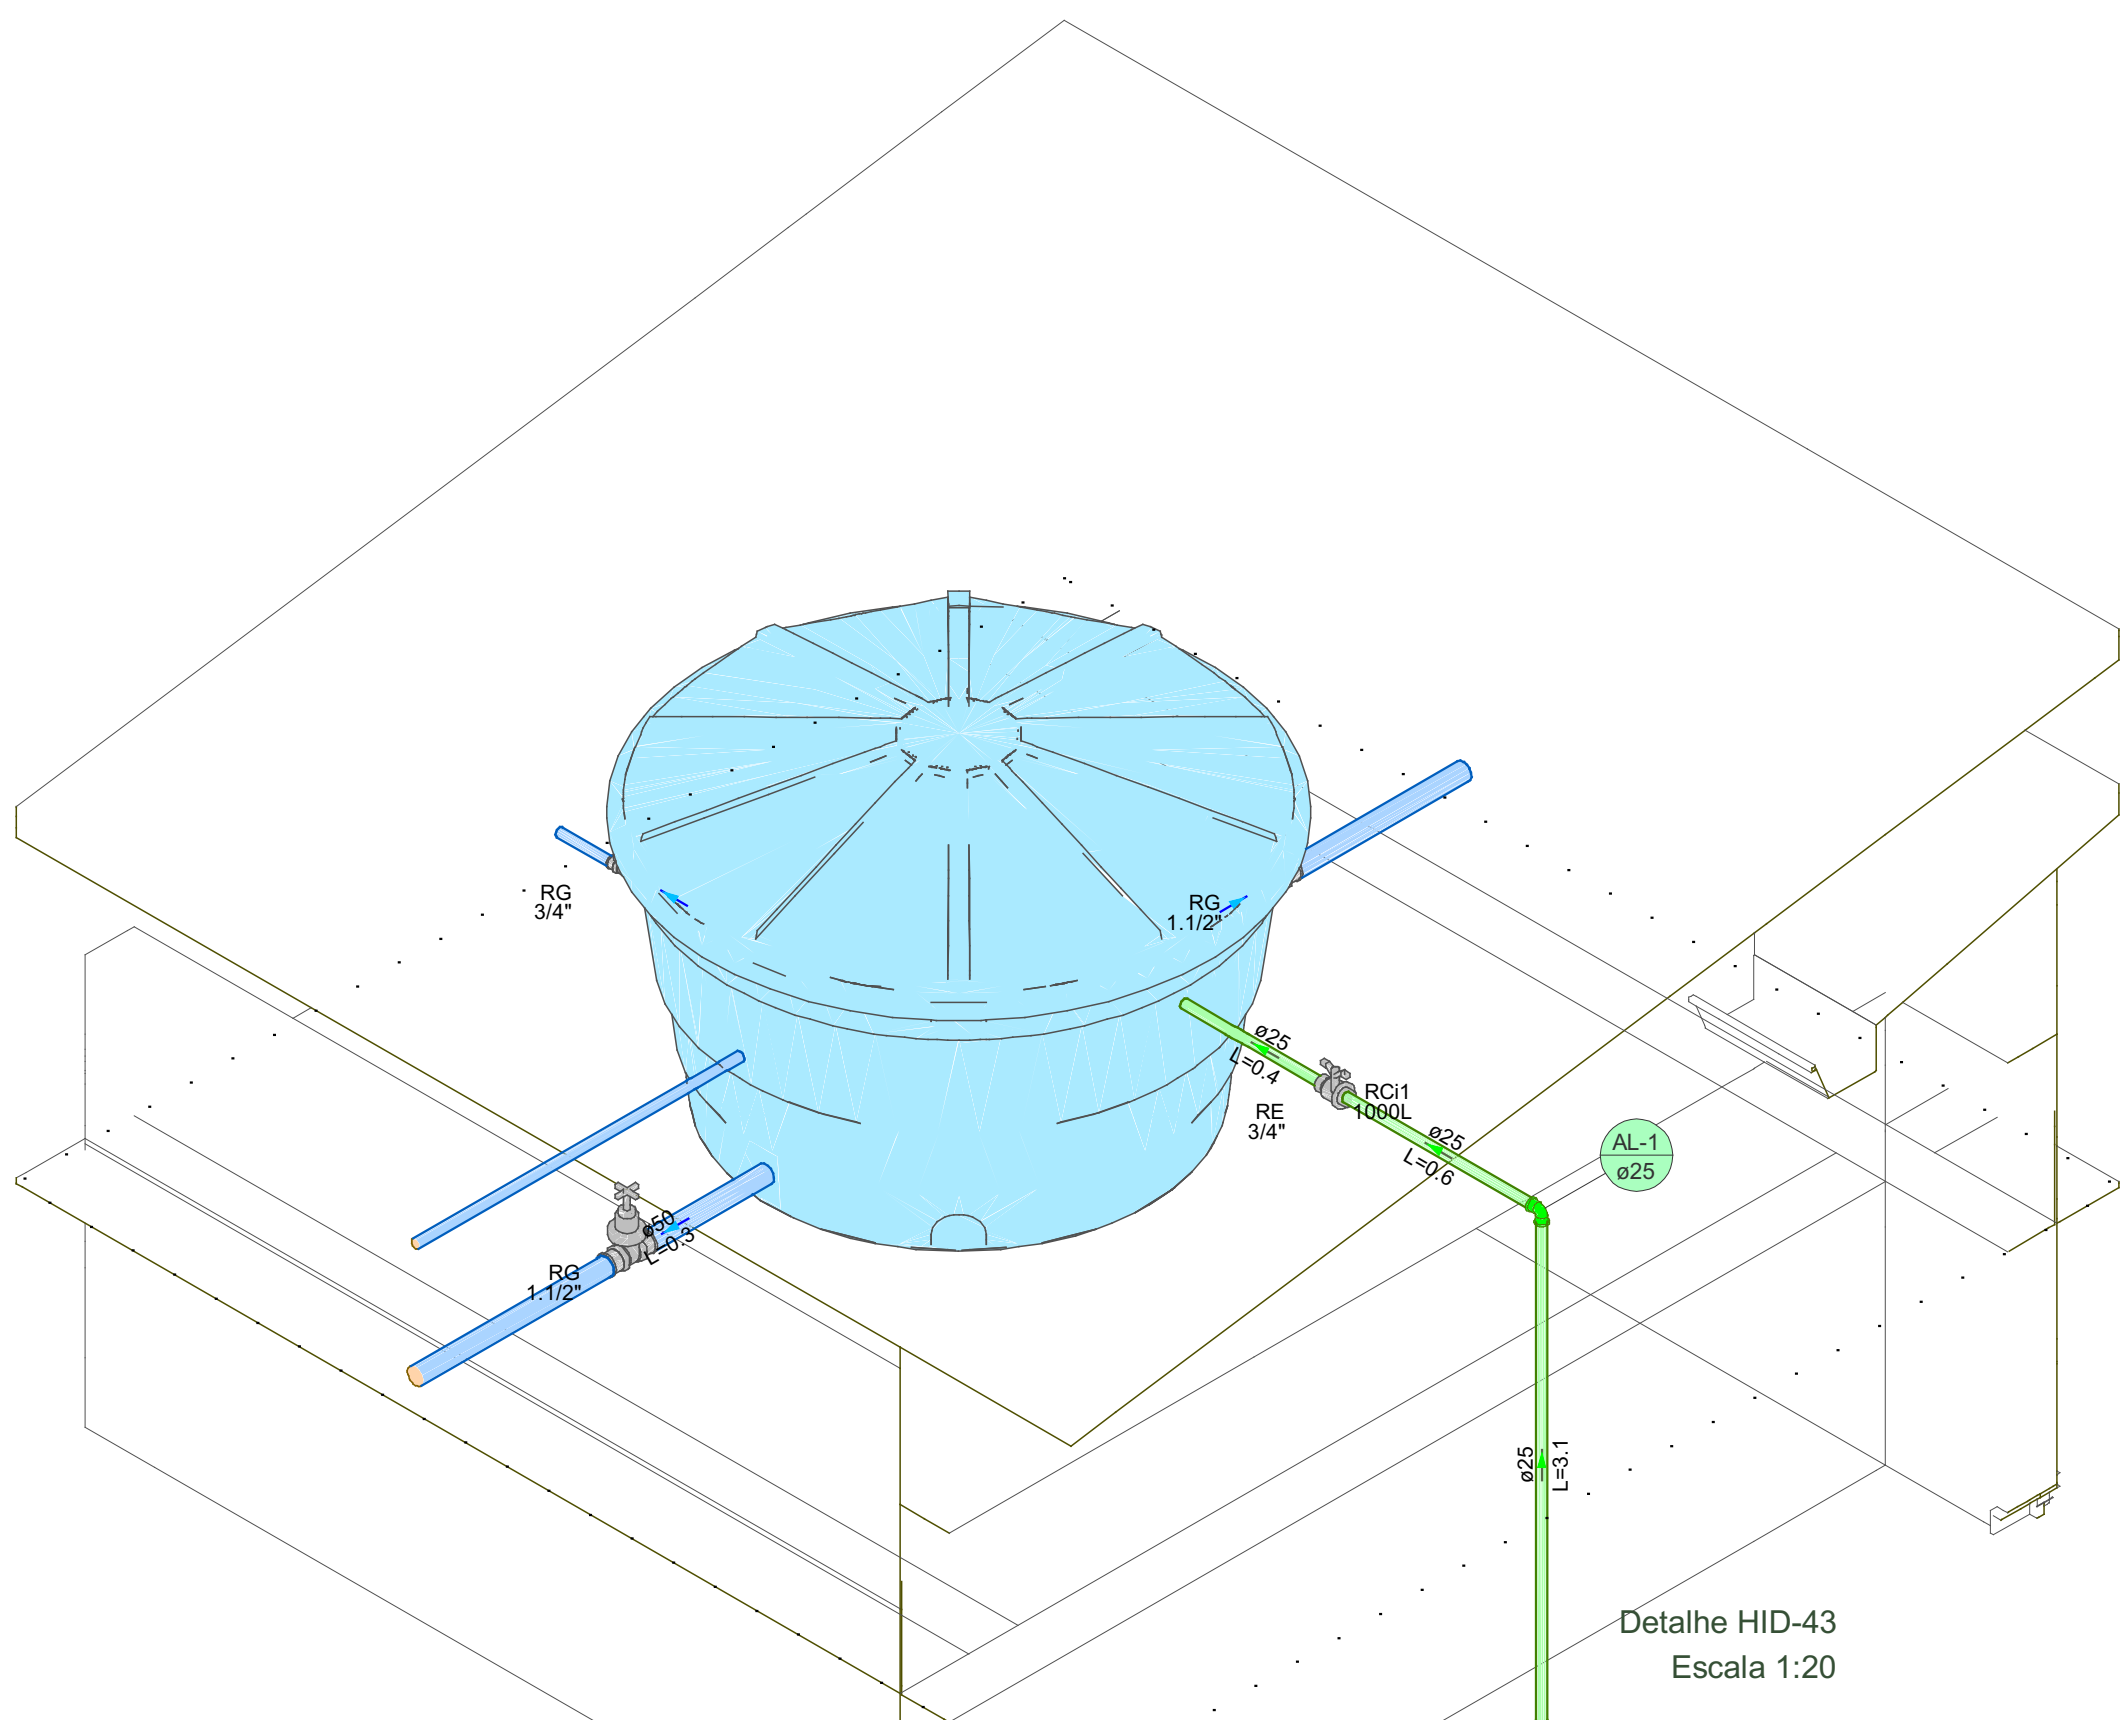

 PROJETOS E CONSTRUÇÕES	RESPONSÁVEL TÉCNICO:	
	Vitoria Eduarda Silva Lucena CREA: 0922278407RR	
COORDENAÇÃO DE PROJETO:	PROPRIETÁRIO(A):	
	PREFEITURA MUNICIPAL DE RORAINÓPOLIS CNPJ - 01.613.031/0001-80	
CONTEÚDO DA PRANCHA:	ENDEREÇO DO IMÓVEL:	
	Rua I, Lote 06, Quadra 27 Loteamento Ouro Verde Rorainópolis/RR	
COLABORADOR DE PROJETO:	DATA:	PRANCHA:
		7
Fabricio Herrera Ferreyra	SET/2025	Conjunto 1 Pran. Tot. 7

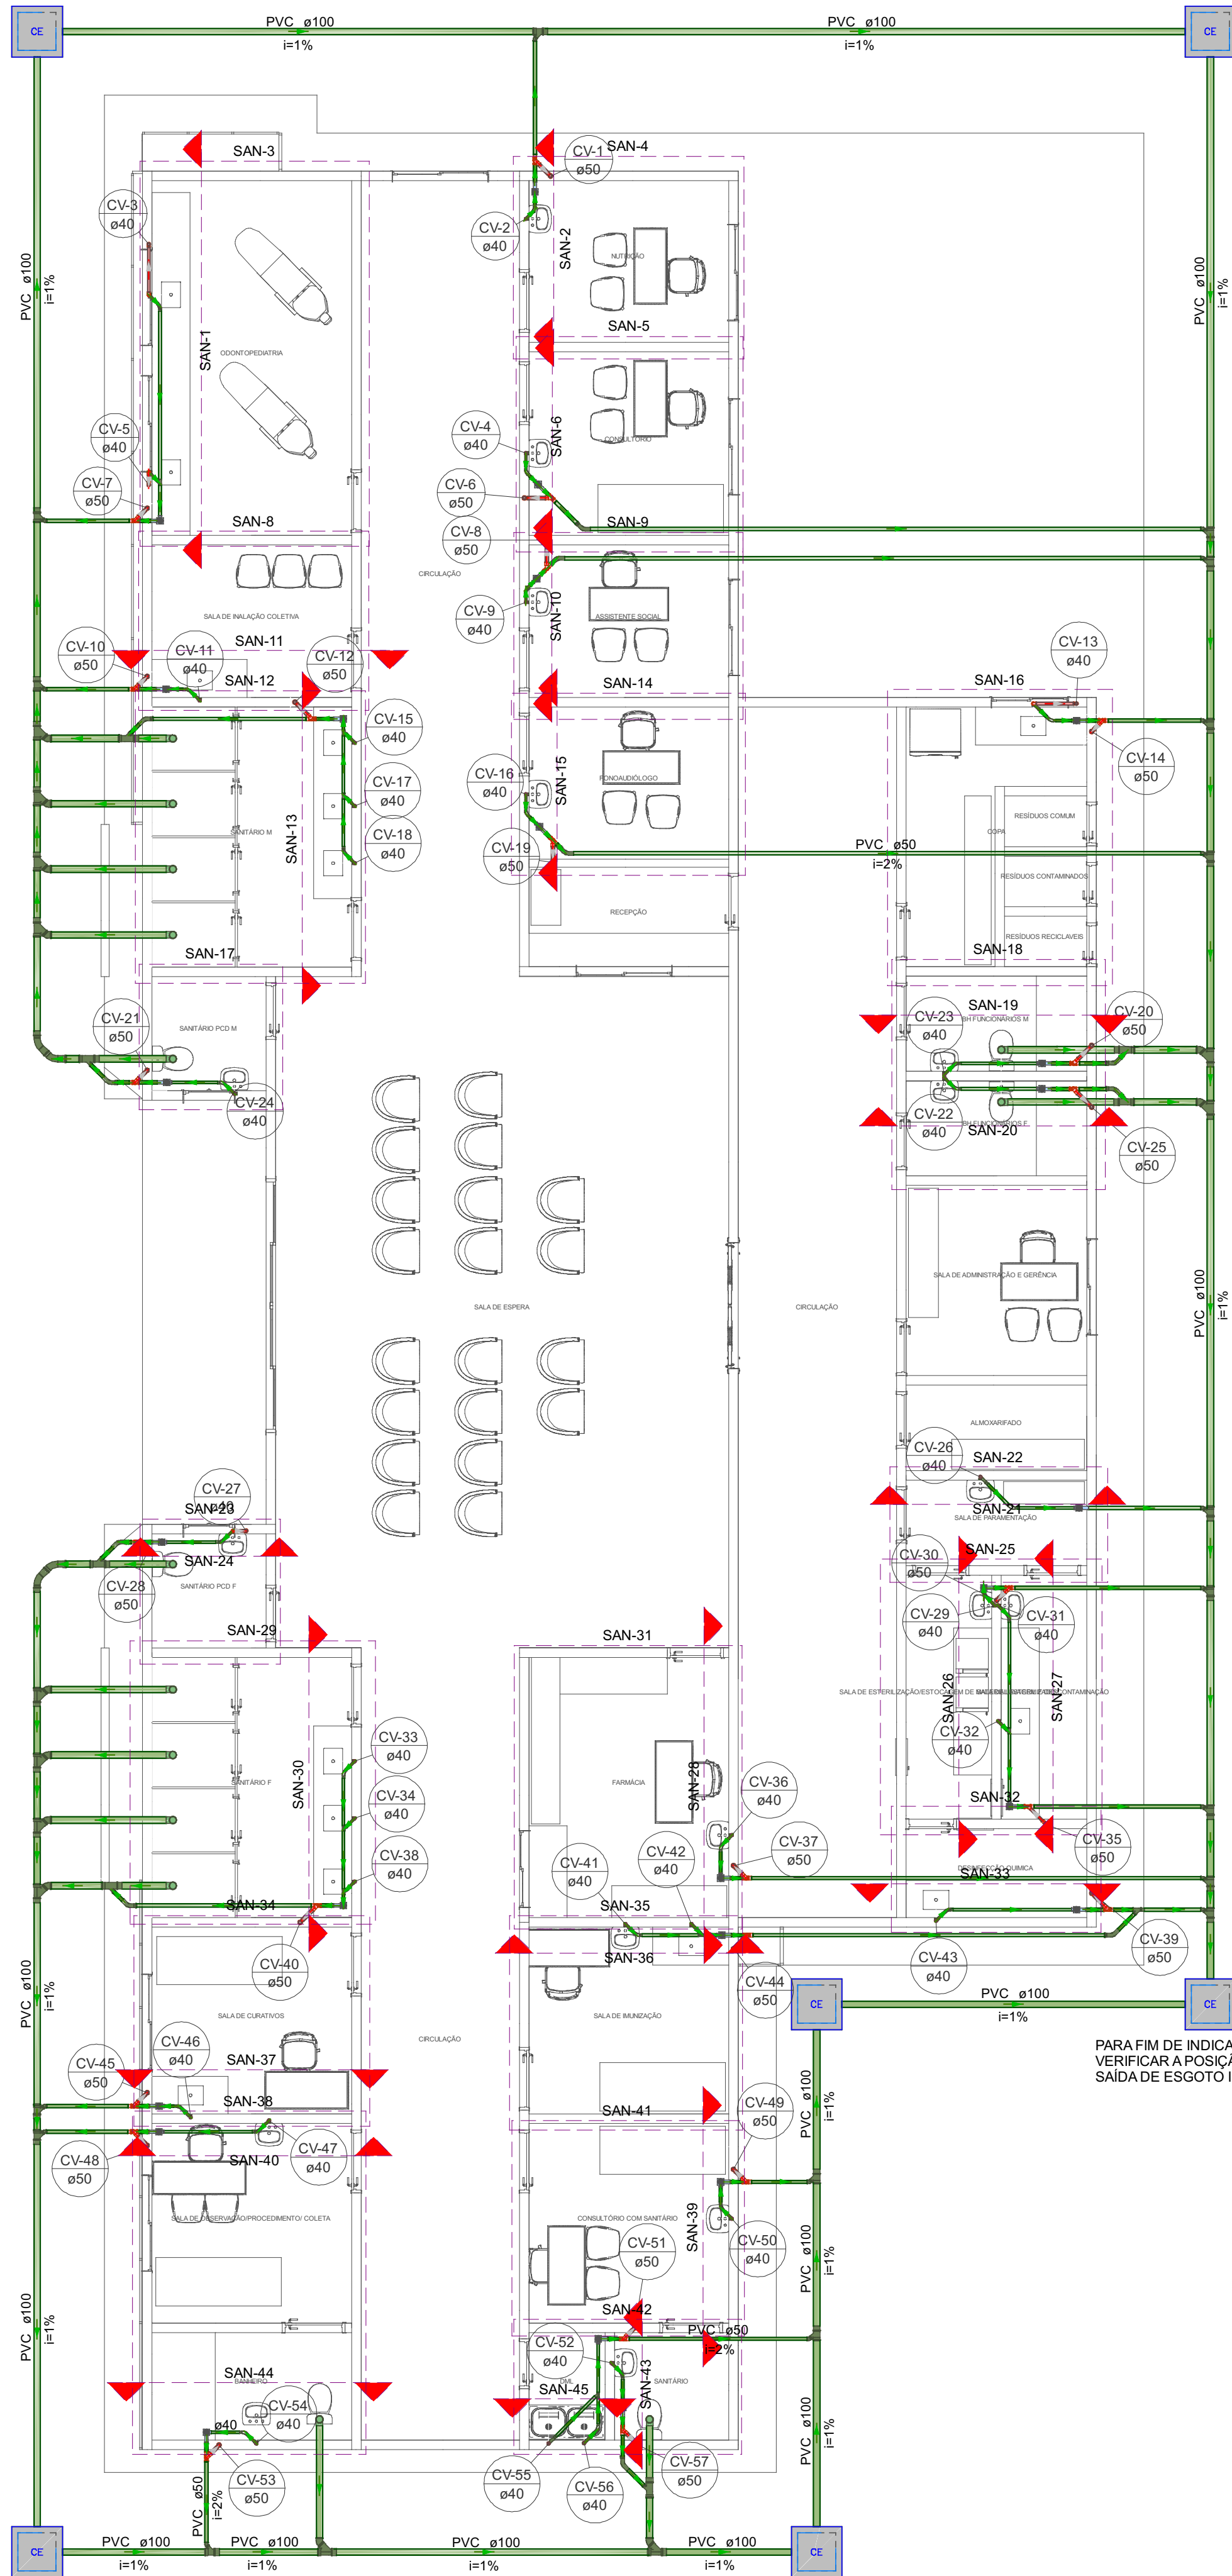


Lista de materiais - PAV. TERREO	
Esgoto	
Caixas de Passagem	
Caixa de inspeção esgoto simples	6 pc
CE- 60x60 cm	
PVC Acessórios	
Caixa sifonada	100x100x50
25 pc	
PVC Esgoto	
Anel de borracha	100mm - 4"
97 pc	
Curva 45 longa	50mm - 2"
94 pc	
100 mm	4 pc
50 mm	11 pc
Curva 45 longa Amanco	40 mm
25 pc	
Curva 90 curta	100 mm
1 pc	
Curva 90 longa	40 mm
33 pc	
Joelho 45	100 mm
12 pc	
Joelho 90	50 mm
17 pc	
Junção invertida	100 mm
7 pc	
Junção simples	100 mm - 50 mm
17 pc	
100 mm - 100 mm	12 pc
40 mm x 40 mm	8 pc
50 mm - 50 mm	1 pc
Luva	40 mm
99 pc	
Luva de correr	40 mm
2 pc	
Luva simples	100 mm
58 pc	
50 mm	61 pc
Tubo rígido c/ ponta lisa	100 mm - 4"
129.69 m	
40 mm	53.29 m
50 mm - 2"	83.75 m
Tê 90	40 mm
31 pc	
Vedação p/ saída de vaso sanitário	100 mm
14 pc	

Ventilação	
PVC Esgoto	
Anel de borracha	50mm - 2"
144 pc	
Curva 90 curta	50 mm
48 pc	
Joelho 45	40 mm
2 pc	
Joelho 90	40 mm
6 pc	
Luva de correr	40 mm
32 pc	
50 mm	24 pc
Tubo rígido c/ ponta lisa	40 mm
21.54 m	
50 mm - 2"	40.2 m
Tê sanitário	50 mm - 50 mm
24 pc	


Legenda - PAV. TERREO	
Caixa Sifonada	
Caixas Inspeção Esgoto Simples	
Curva 45 Longa para Esgoto Sanitário	
Curva 45 longa + Curva 45 longa	
Curva 45 longa Amanco	
Curva 90 curta- coluna bolsa	
Curva 90 longa- desce	
Curva 90 longa- sobe	
Joelho 45- sobe	
Joelho 90- desce	
Junção invertida	
Junção simples	
Junção simples c/ J45	
Luva de correr- coluna	
Luva de correr- sobe	
Tê 90- superior	
Tê sanitário- superior	
Vaso Sanitário c/ J90°	
Vaso Sanitário c/ curva 90°	

Legenda de condutos - PAV. TERREO	
Esgoto	
Ventilação	


PARA FIM DE INDICAÇÃO, VERIFICAR A POSIÇÃO DA SAÍDA DE ESGOTO IN LOCO.

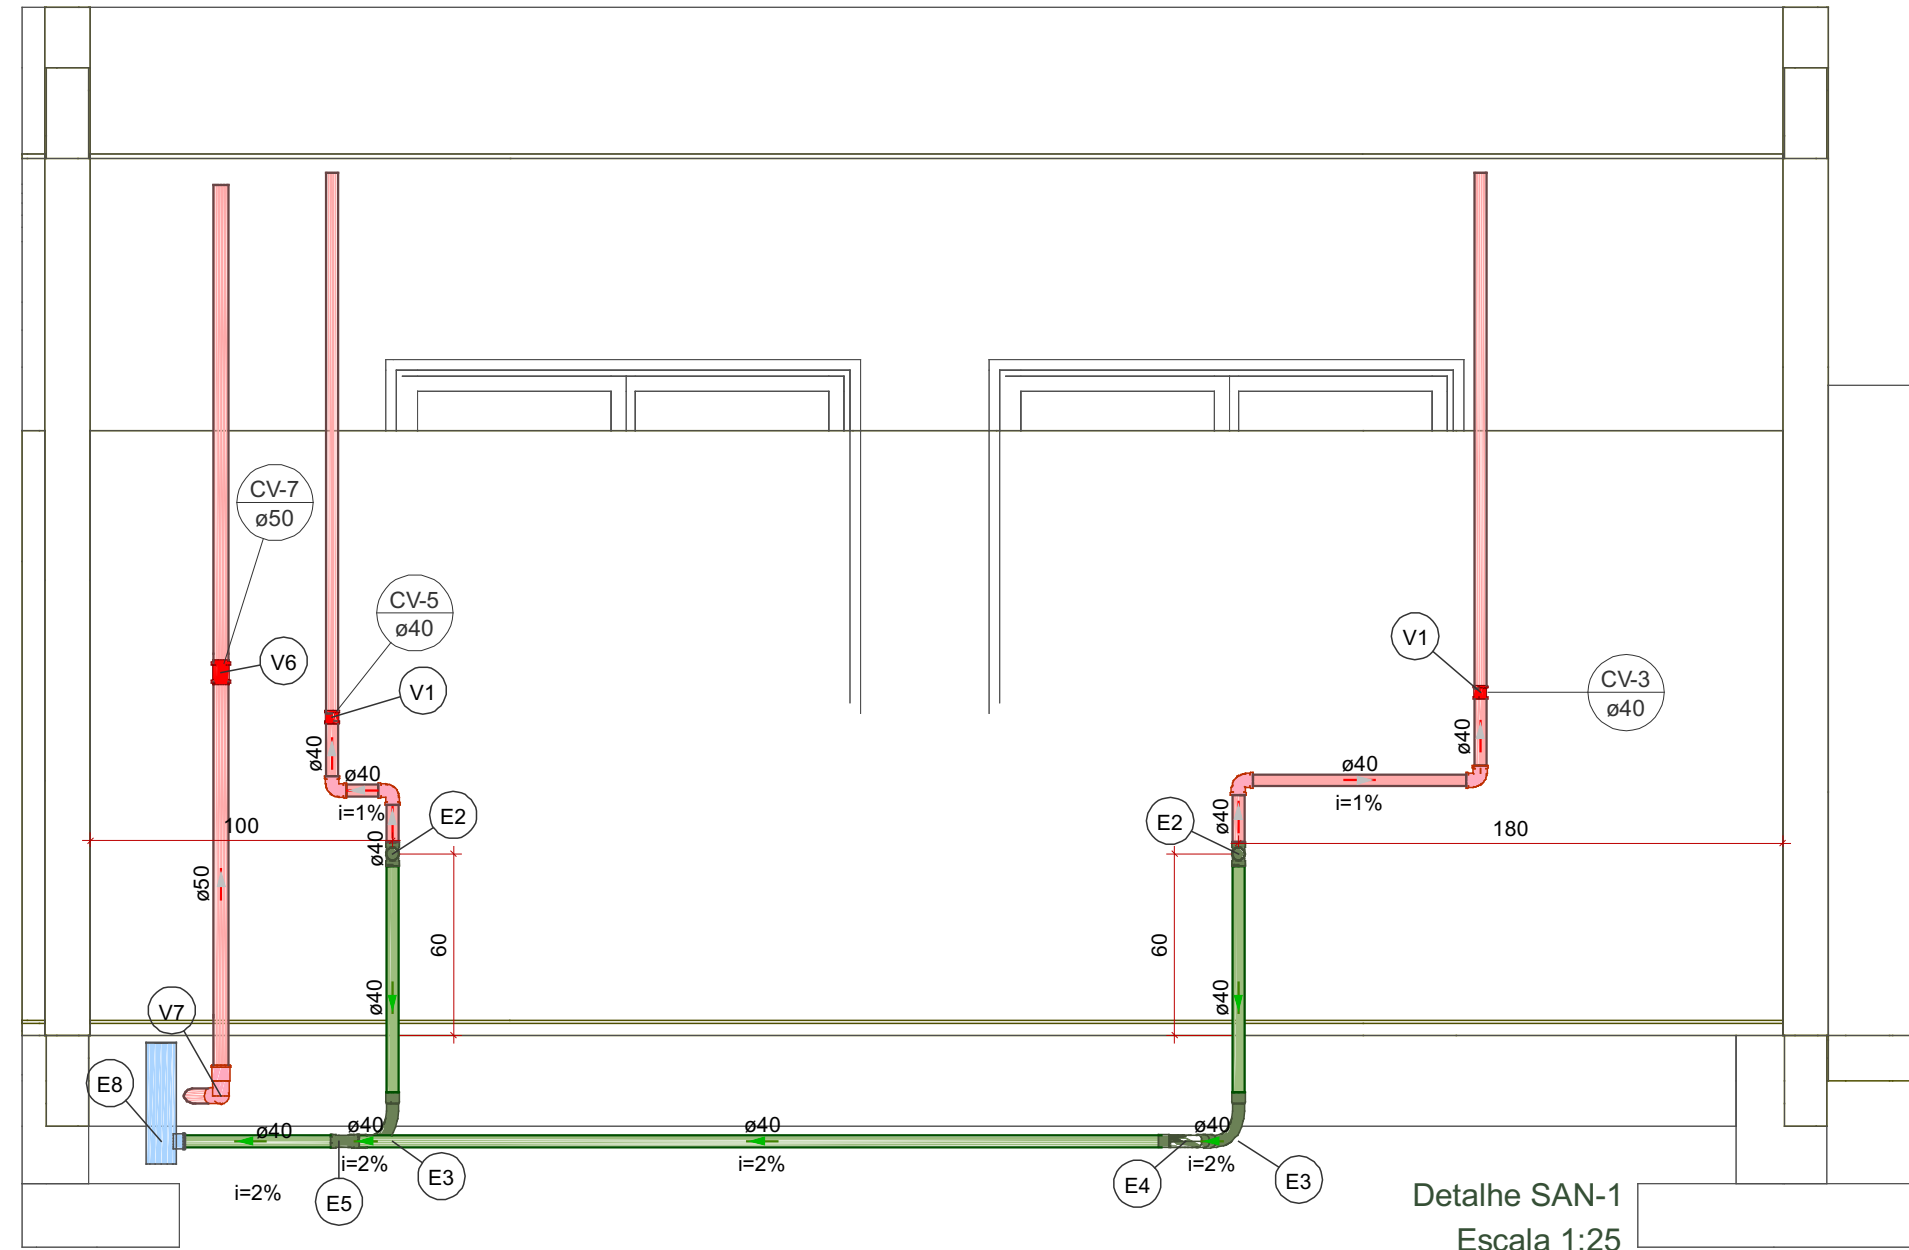

Detalhe SAN-1
Escala 1:25

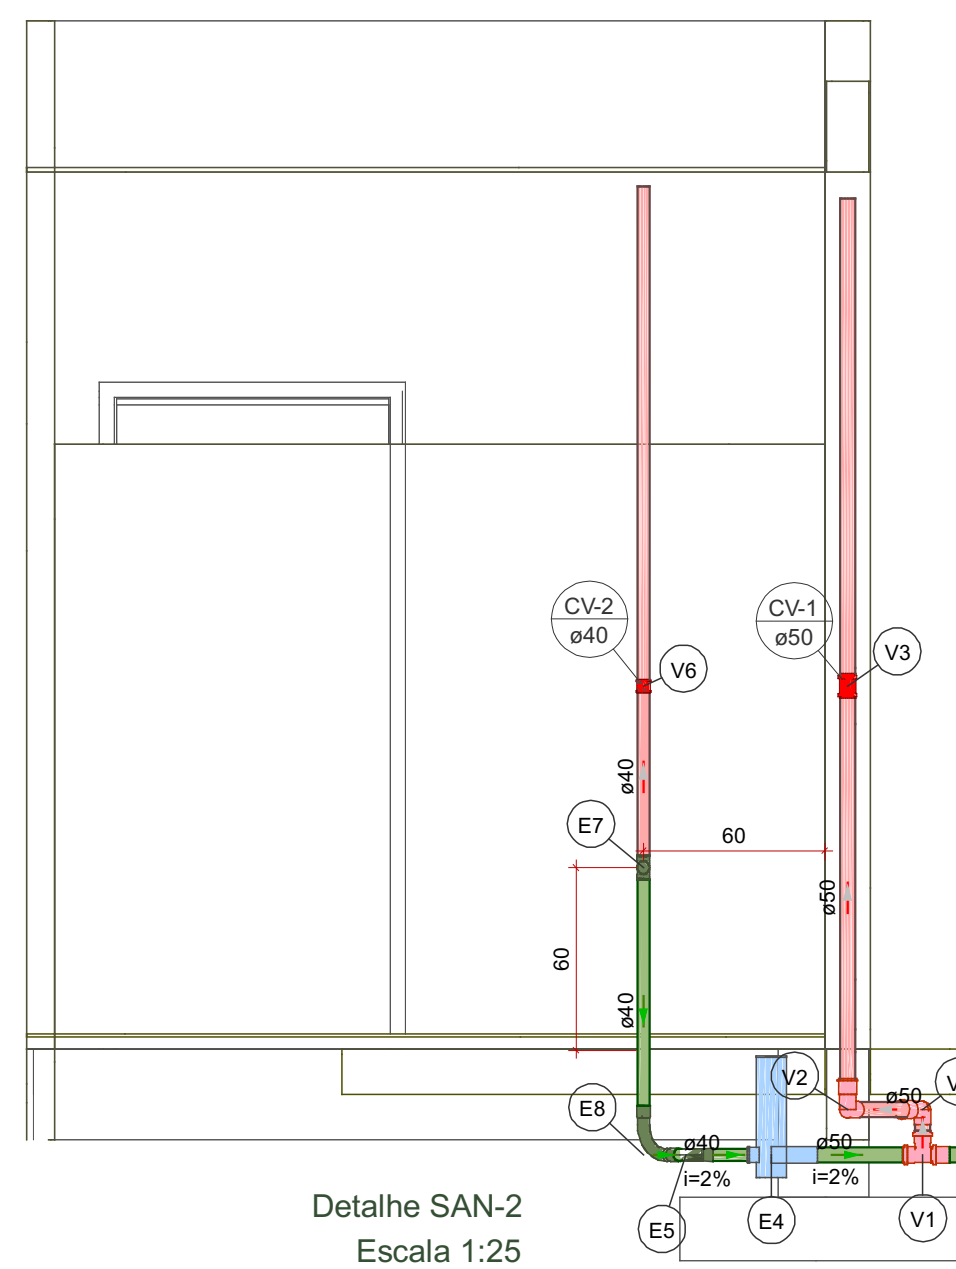

Detalhe SAN-2
Escala 1:25

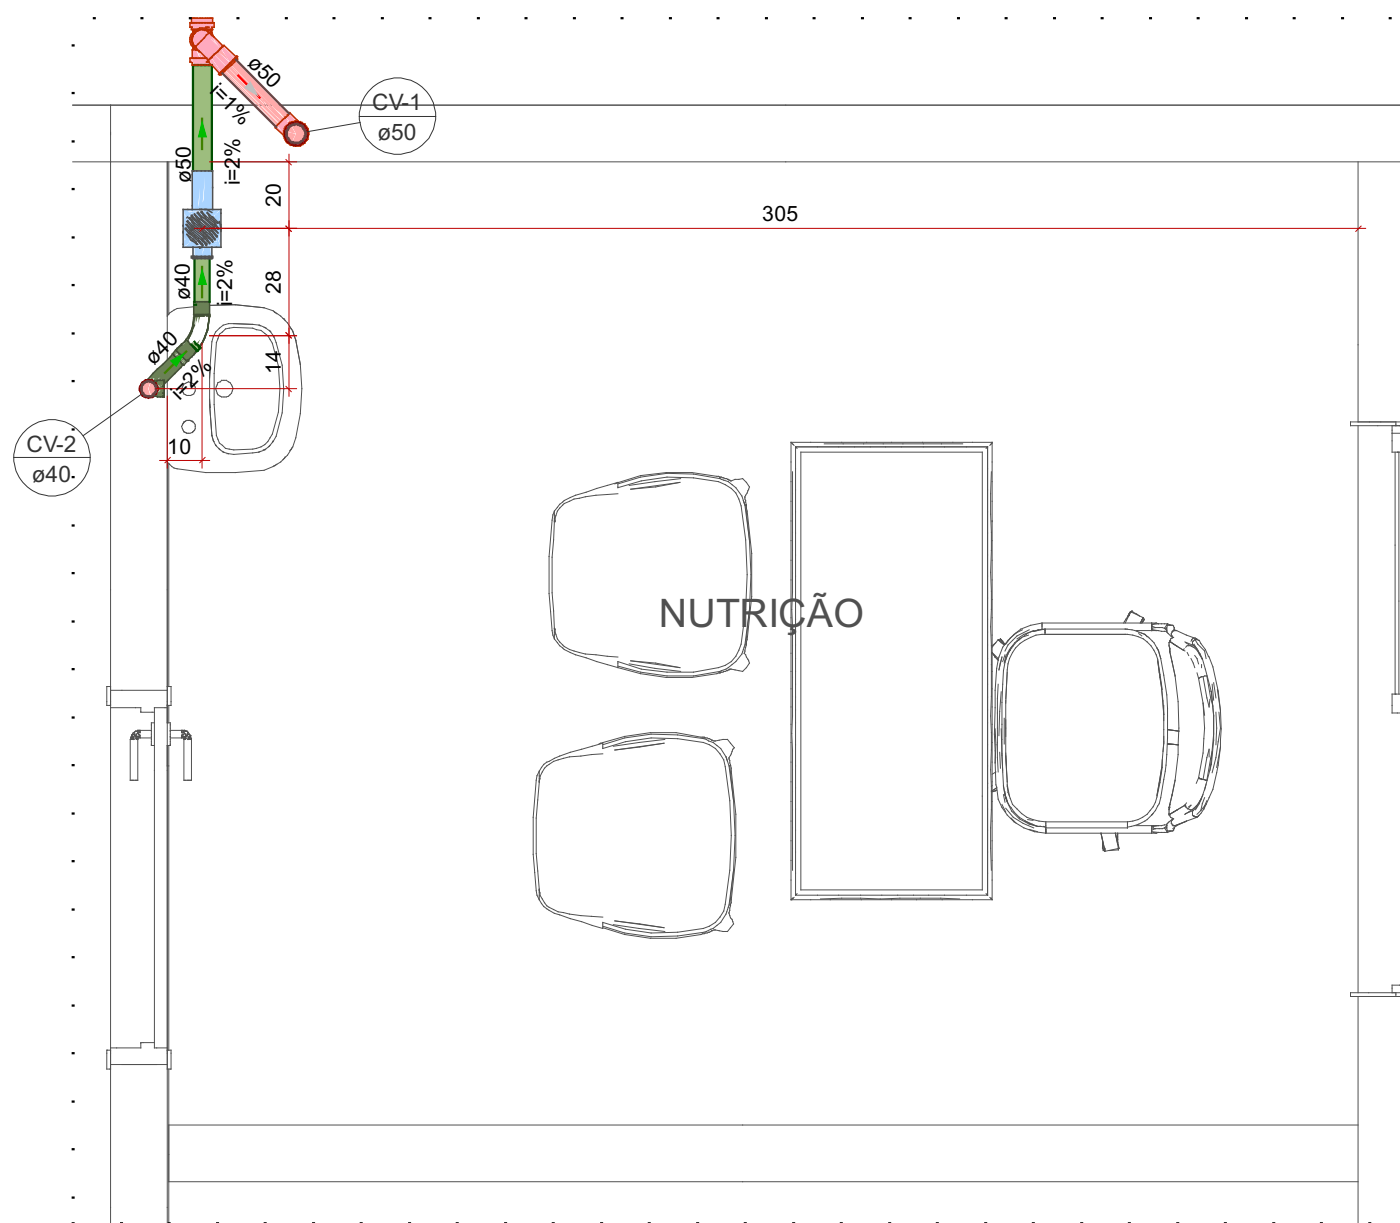


Detalhe SAN-4
Escala 1:20

Lista de materiais - PAV. TERREO	
Esgoto	
PVC Acessórios	
Caixa sifonada	100x100x50
1 pc	
PVC Esgoto	
Anel de borracha	50mm - 2"
1 pc	
Curva 45 longa Amanco	40 mm
1 pc	
Curva 90 longa	40 mm
2 pc	
Junção simples	40 mm x 40 mm
1 pc	
Luva	40 mm
6 pc	
Luva simples	50 mm
1 pc	
Tubo rígido c/ ponta lisa	40 mm
5.02 m	
50 mm - 2"	0.32 m
Tê 90	40 mm
2 pc	
Ventilação	
PVC Esgoto	
Anel de borracha	50mm - 2"
3 pc	
Curva 90 curta	50 mm
1 pc	
Joelho 90	40 mm
4 pc	
Luva de correr	40 mm
2 pc	
50 mm	1 pc
Tubo rígido c/ ponta lisa	40 mm
1.79 m	
50 mm - 2"	1.56 m


Legenda de peças - PAV. TERREO	
PVC Esgoto	
Tê 90	40 mm
1 pc	
PVC Esgoto	
Curva 90 longa	40 mm
1 pc	
PVC Esgoto	
Curva 45 longa Amanco	40 mm
1 pc	
PVC Esgoto	
Curva 90 longa	40 mm
1 pc	
PVC Esgoto	
Junção simples	40 mm x 40 mm
1 pc	
PVC Acessórios	
Caixa sifonada	100x100x50
1 pc	
PVC Esgoto	
Anel de borracha	50mm - 2"
1 pc	
PVC Esgoto	
Luva de correr	40 mm
1 pc	
PVC Esgoto	
Anel de borracha	50mm - 2"
2 pc	
Luva de correr	50 mm
1 pc	
PVC Esgoto	
Anel de borracha	50mm - 2"
1 pc	
Curva 90 curta	50 mm
1 pc	

Legenda de condutos - PAV. TERREO	
Esgoto	
Ventilação	
Legenda - PAV. TERREO	
Caixa Sifonada	
Curva 45 longa Amanco	
Curva 90 curta- coluna bolsa	
Curva 90 longa- desce	
Joelho 90- desce	
Junção simples	
Luva de correr- coluna	
Luva de correr- sobe	
Tê 90- superior	

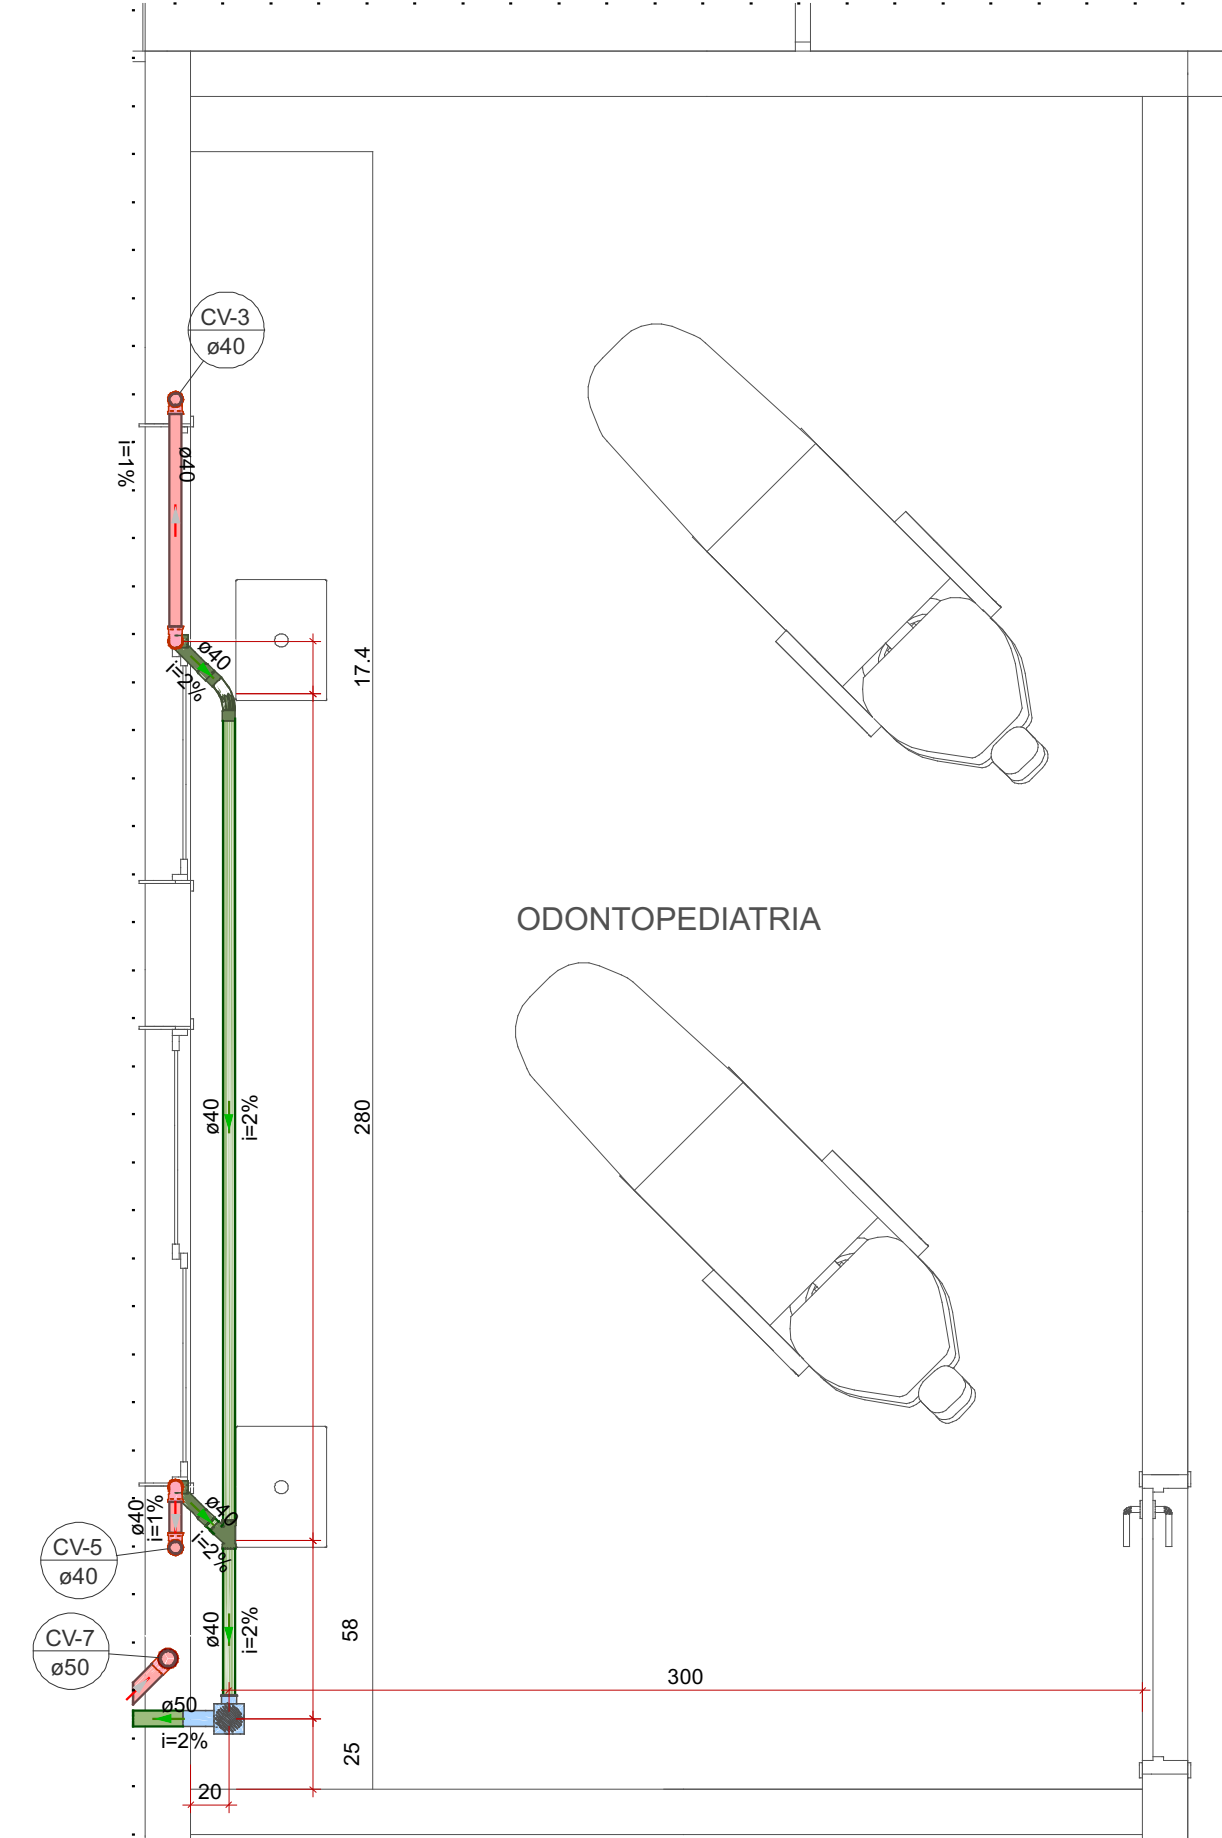


Detalhe SAN-3
Escala 1:25

 PROJETOS E CONSTRUÇÕES	RESPONSÁVEL TÉCNICO:	
	Vitoria Eduarda Silva Lucena CREA: 0922278407RR	
COORDENAÇÃO DE PROJETO:	PROPRIETÁRIO(A):	
	PREFEITURA MUNICIPAL DE RORAINÓPOLIS CNPJ - 01.613.031/0001-80	
CONTEÚDO DA PRANCHA:	ENDEREÇO DO IMÓVEL:	
	Rua 1, Lote 06, Quadra 27 Loteamento Ouro Verde Rorainópolis/RR	
COLABORADOR DE PROJETO:	DATA:	PRANCHA:
		1
Fabricao Herrera Ferreyra	SET/2025	Conjunto 2
		Pran. Tot. 6

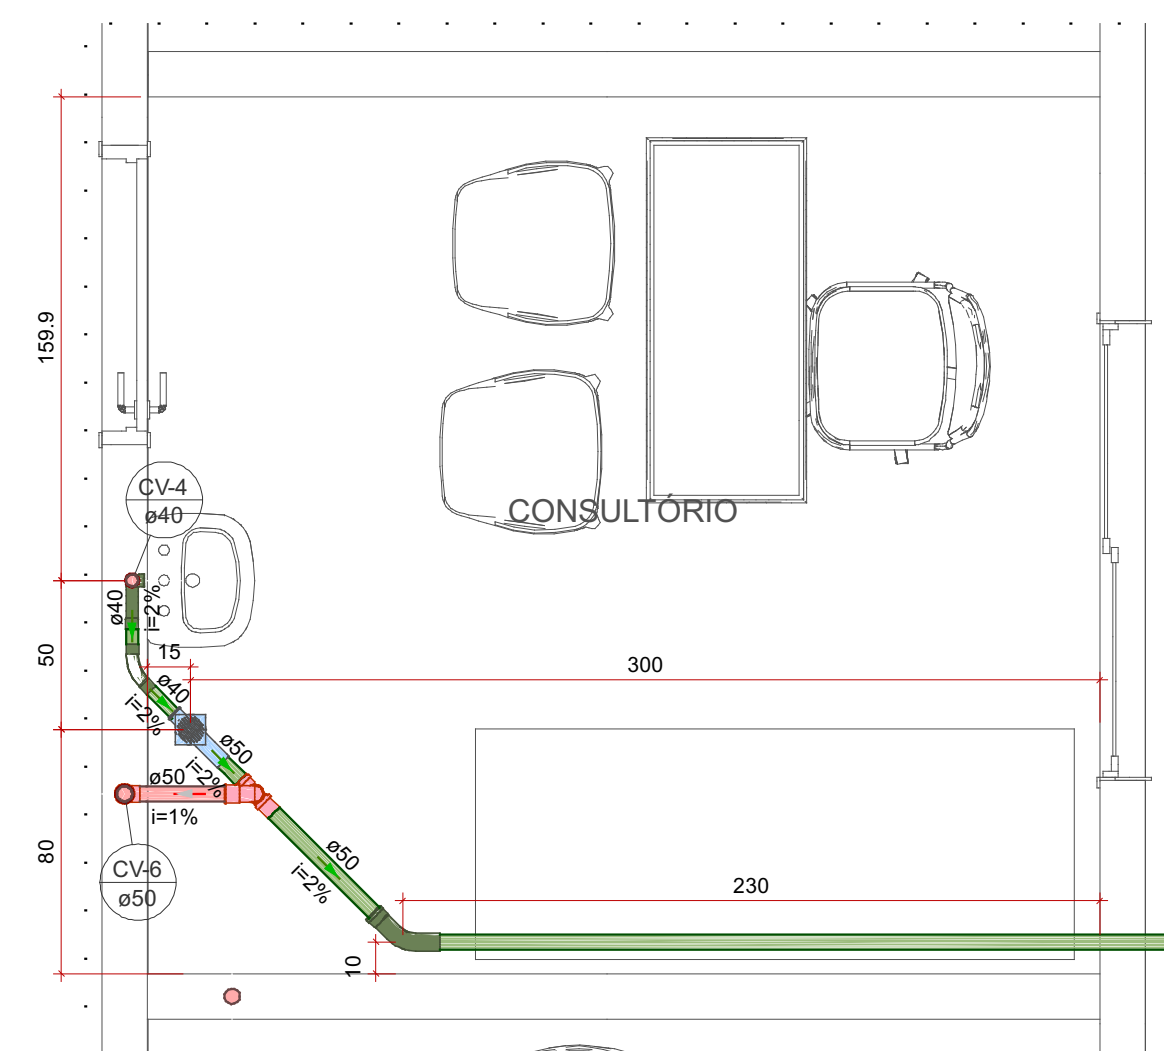

Detalhe SAN-5
Escala 1:25

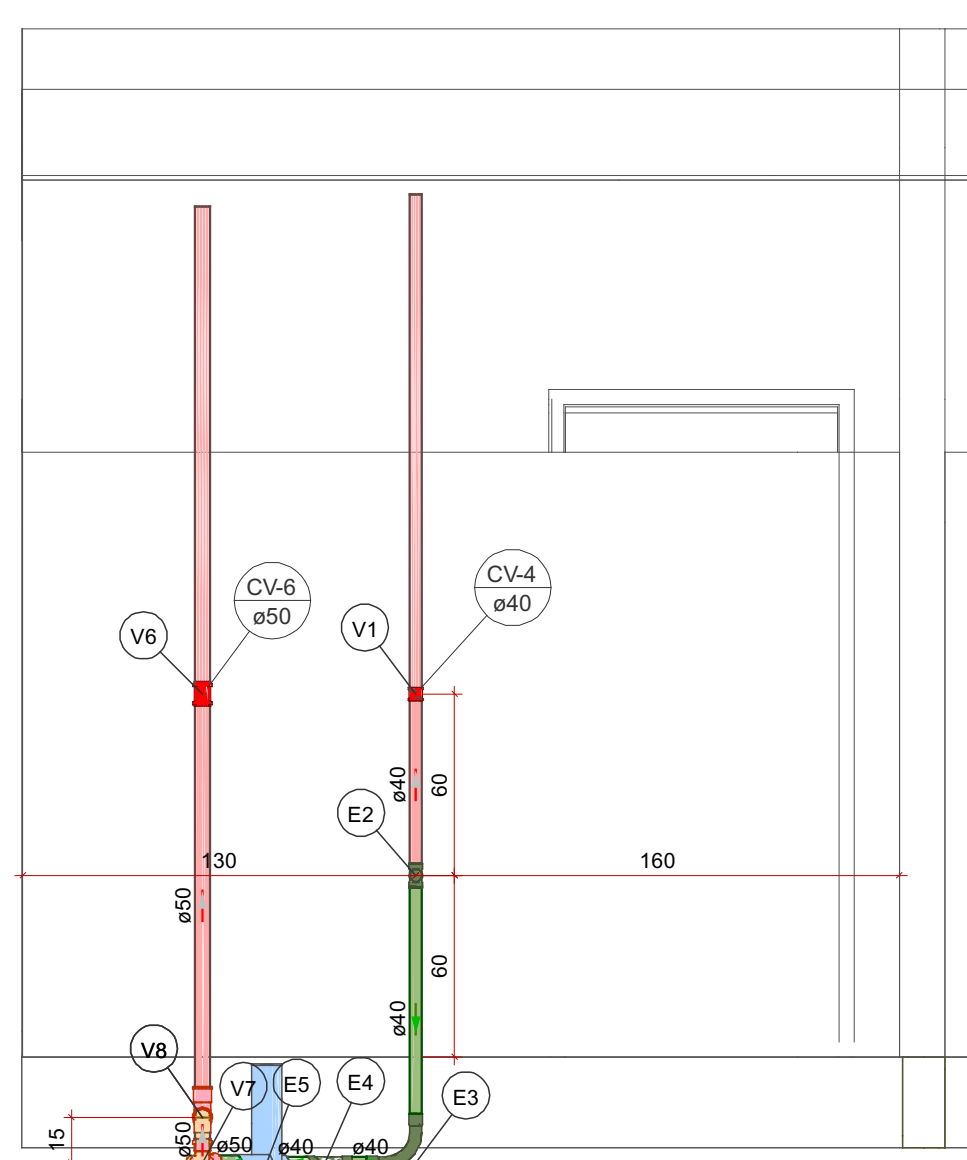


Detalhe SAN-6
Escala 1:25

Lista de materiais - PAV. TÉRREO	
Esgoto	
PVC Acessórios	
Caixa sifonada 100x100x50	1 pc
PVC Esgoto	
Anel de borracha 50mm - 2"	1 pc
Curva 45 longa Amanco 40 mm	1 pc
Curva 90 longa 40 mm	1 pc
Luva 40 mm	3 pc
Luva simples 50 mm	2 pc
Tubo rígido c/ ponta lisa 40 mm	1.02 m
50 mm - 2"	0.73 m
Tê 90 40 mm	1 pc
Ventilação	
PVC Esgoto	
Anel de borracha 50mm - 2"	6 pc
Curva 90 curta 50 mm	2 pc
Luva de correr 40 mm	1 pc
50 mm	1 pc
Tubo rígido c/ ponta lisa 40 mm	0.59 m
50 mm - 2"	1.79 m
Tê sanitário 50 mm - 50 mm	1 pc


Legenda de condutos - PAV. TÉRREO	
Esgoto	
Ventilação	

Legenda de peças - PAV. TÉRREO	
E2	PVC Esgoto
E3	Tê 90 40 mm 1pc
E4	PVC Esgoto
E5	Curva 90 longa 40 mm 1pc
E6	Curva 45 longa Amanco 40 mm 1pc
E7	PVC Acessórios
E8	Caixa sifonada 100x100x50 1pc
E9	PVC Esgoto
E10	Anel de borracha 50mm - 2" 1pc
E11	PVC Esgoto
E12	Luva de correr 40 mm 1pc
E13	PVC Esgoto
E14	Anel de borracha 50mm - 2" 2pc
E15	Luva de correr 50 mm 1pc
E16	PVC Esgoto
E17	Anel de borracha 50mm - 2" 2pc
E18	Tê sanitário 50 mm - 50 mm 1pc
E19	PVC Esgoto
E20	Anel de borracha 50mm - 2" 1pc
E21	Curva 90 curta 50 mm 1pc
E22	PVC Esgoto
E23	Luva de correr 40 mm 1pc


Legenda - PAV. TÉRREO	
Caixa Sifonada	
Curva 45 longa Amanco	
Curva 90 curta- coluna bolsa	
Curva 90 longa- desce	
Luva de correr- coluna	
Luva de correr- sobe	
Tê 90- superior	
Tê sanitário- superior	

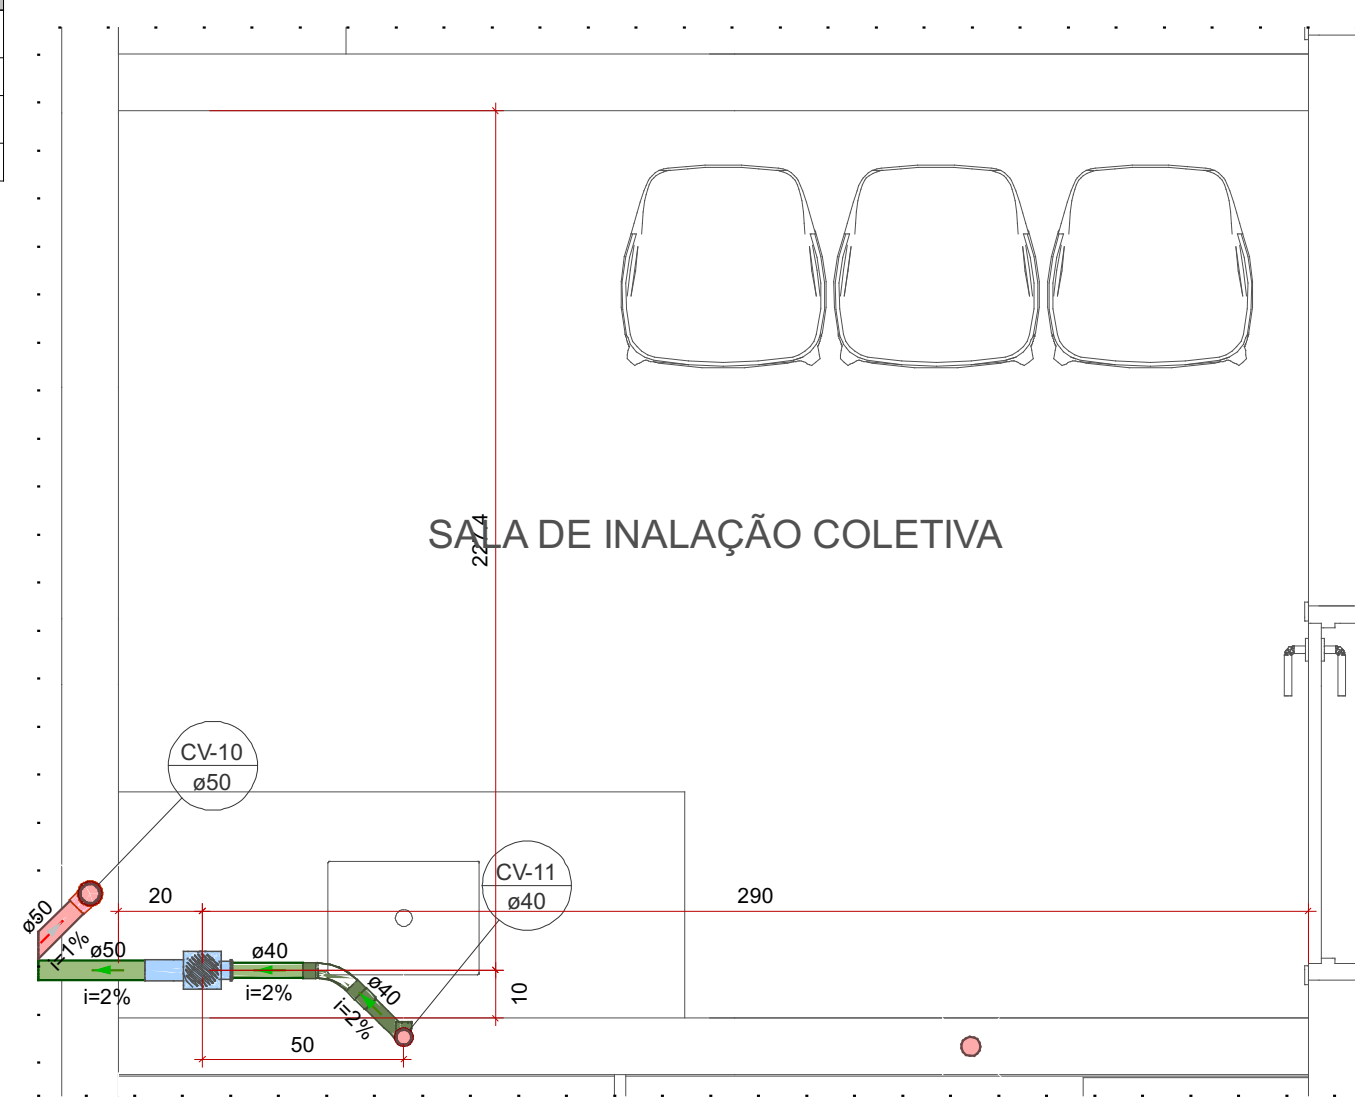

Detalhe SAN-7
Escala 1:20

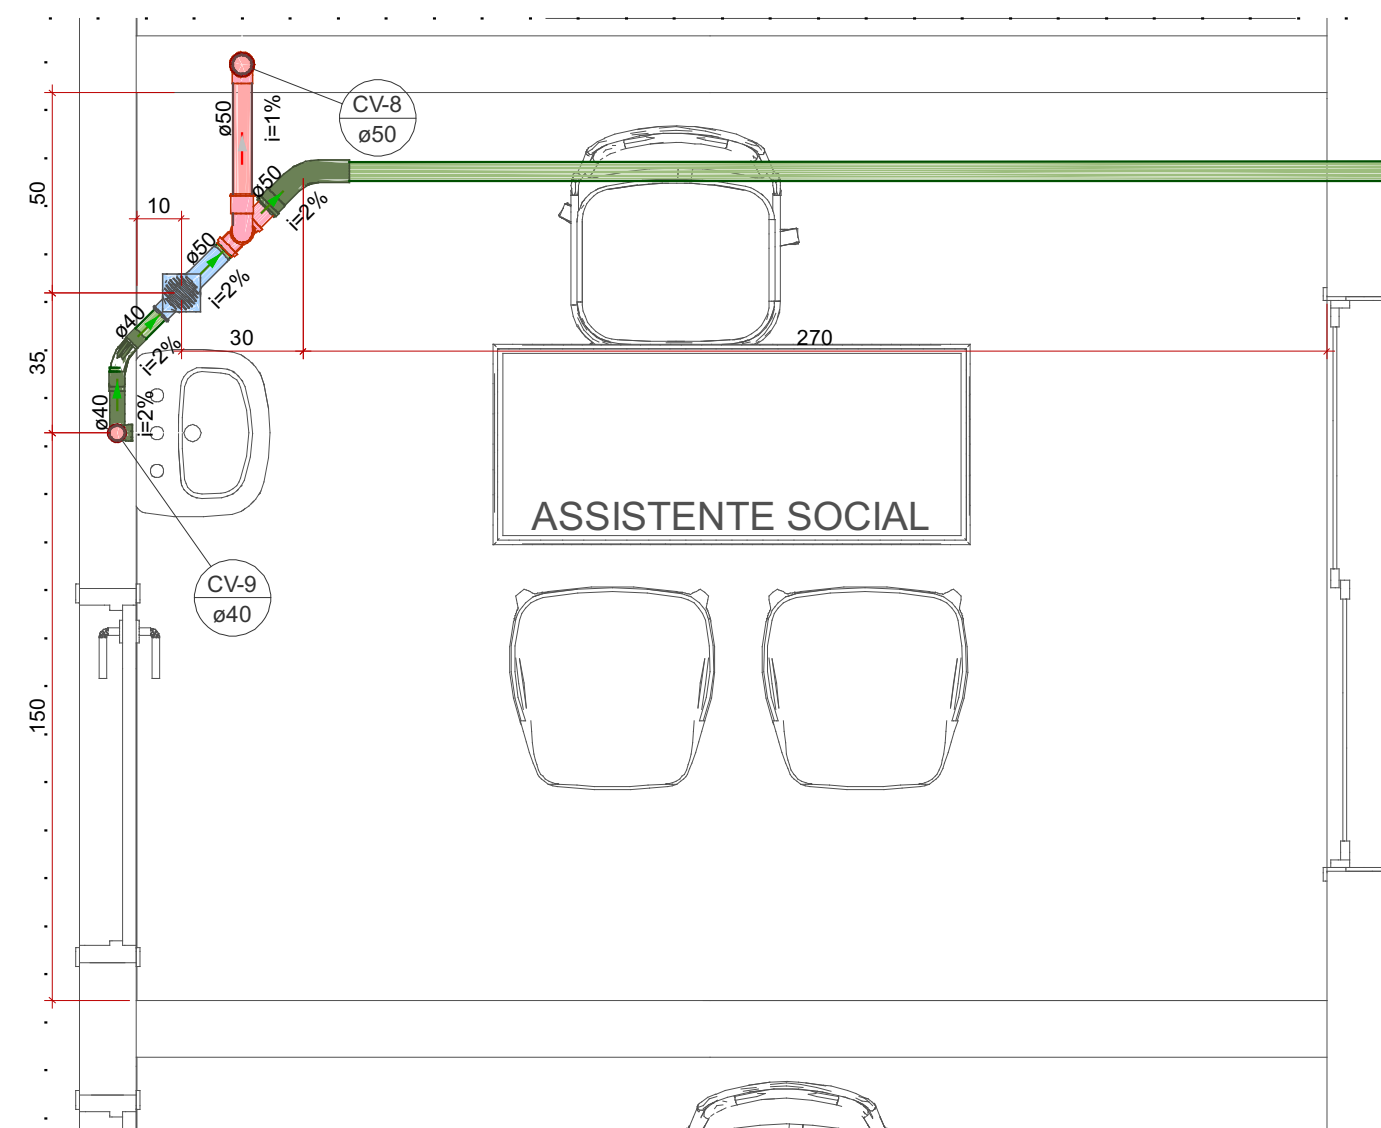

Detalhe SAN-8
Escala 1:20

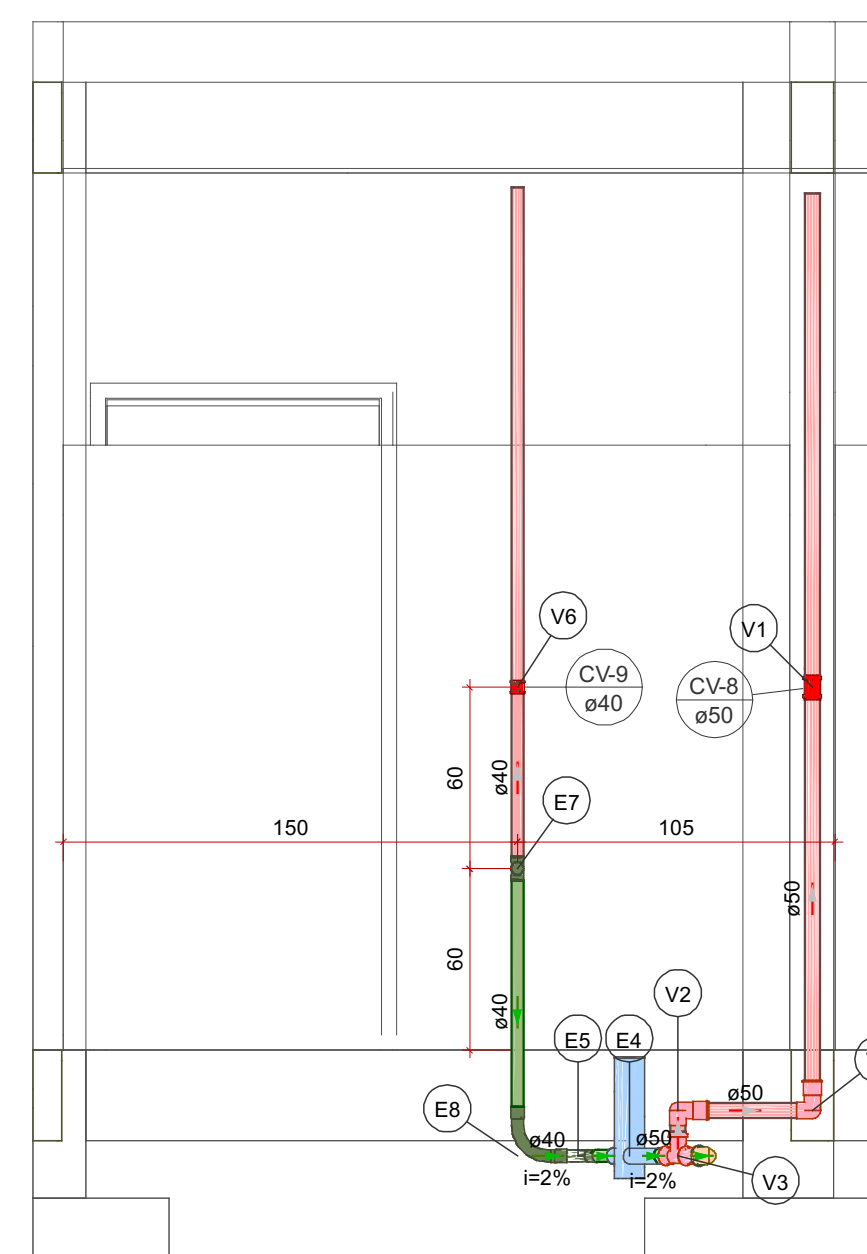


Detalhe SAN-10
Escala 1:25

Lista de materiais - PAV. TÉRREO	
Esgoto	
PVC Acessórios	
Caixa sifonada 100x100x50	1 pc
PVC Esgoto	
Anel de borracha 50mm - 2"	1 pc
Curva 45 longa Amanco 40 mm	1 pc
Curva 90 longa 40 mm	1 pc
Luva 40 mm	3 pc
Luva simples 50 mm	2 pc
Tubo rígido c/ ponta lisa 40 mm	0.89 m
50 mm - 2"	0.19 m
Tê 90 40 mm	1 pc
Ventilação	
PVC Esgoto	
Anel de borracha 50mm - 2"	6 pc
Curva 90 curta 50 mm	2 pc
Luva de correr 40 mm	1 pc
50 mm	1 pc
Tubo rígido c/ ponta lisa 40 mm	0.59 m
50 mm - 2"	1.81 m
Tê sanitário 50 mm - 50 mm	1 pc

Legenda de condutos - PAV. TÉRREO	
Esgoto	
Ventilação	

Legenda de peças - PAV. TÉRREO	
E4	PVC Acessórios
E5	Caixa sifonada 100x100x50 1pc
E6	PVC Esgoto
E7	Anel de borracha 50mm - 2" 1pc
E8	PVC Esgoto
E9	Curva 90 longa 40 mm 1pc
E10	PVC Esgoto
E11	Anel de borracha 50mm - 2" 2pc
E12	Luva de correr 50 mm 1pc
E13	PVC Esgoto
E14	Anel de borracha 50mm - 2" 1pc
E15	Curva 90 curta 50 mm 1pc
E16	PVC Esgoto
E17	Anel de borracha 50mm - 2" 2pc
E18	Tê sanitário 50 mm - 50 mm 1pc
E19	PVC Esgoto
E20	Luva de correr 40 mm 1pc

Legenda - PAV. TÉRREO	
Caixa Sifonada	
Curva 45 longa Amanco	
Curva 90 curta- coluna bolsa	
Curva 90 longa- desce	
Luva de correr- coluna	
Luva de correr- sobe	
Tê 90- superior	
Tê sanitário- superior	

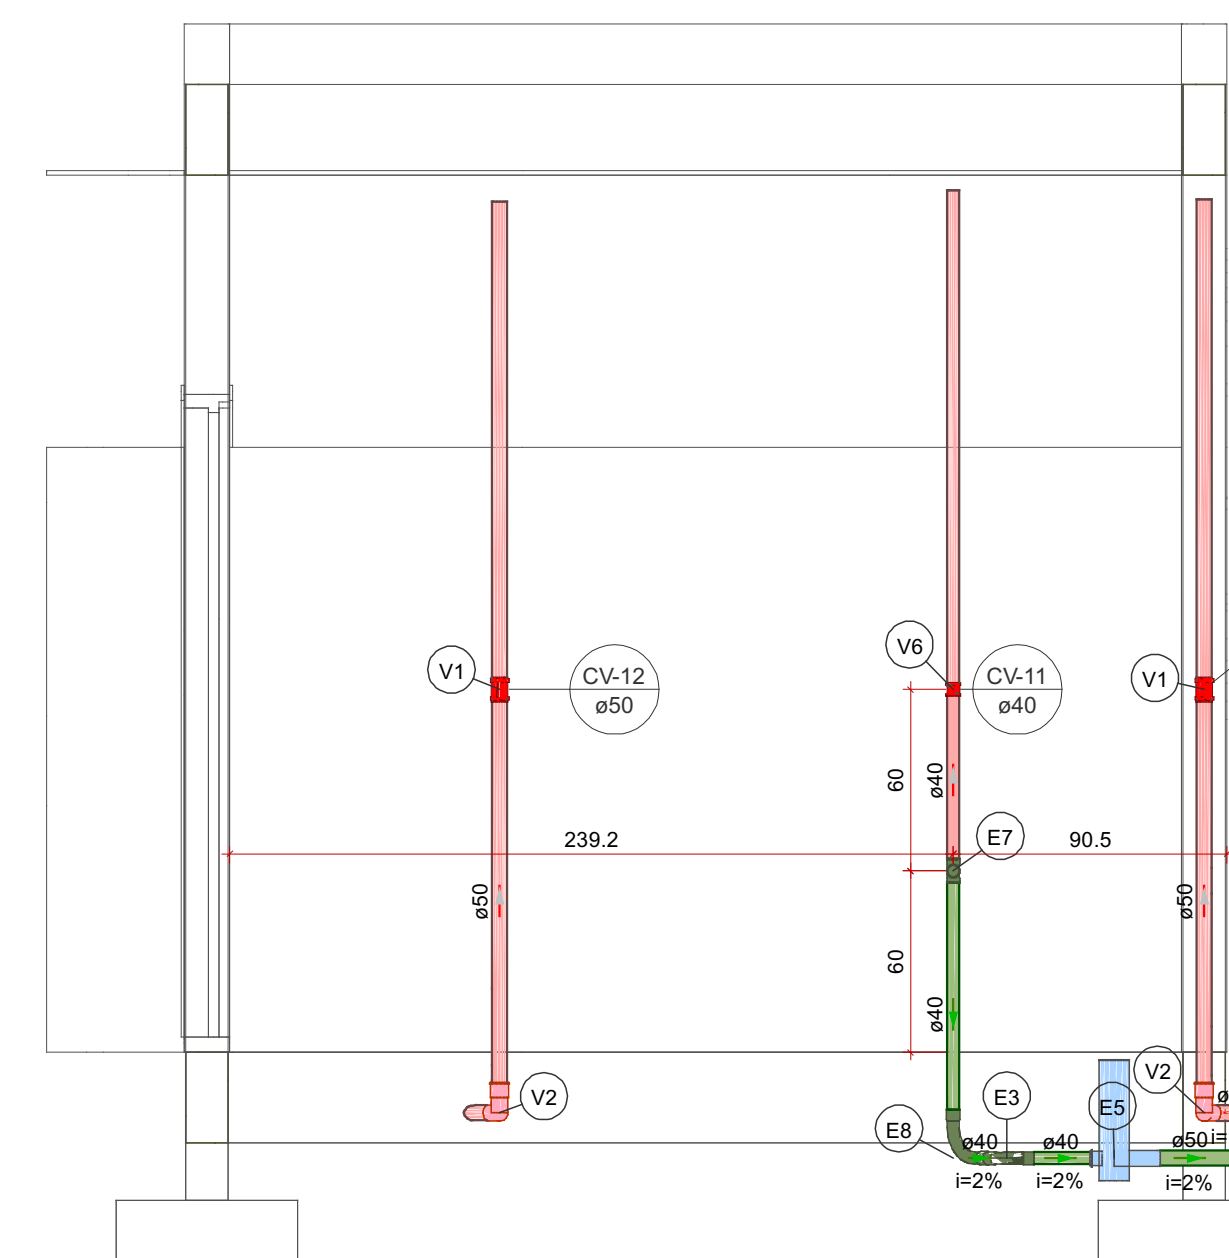


Detalhe SAN-11
Escala 1:25

Lista de materiais - PAV. TÉRREO	
Esgoto	
PVC Acessórios	
Caixa sifonada 100x100x50	1 pc
PVC Esgoto	
Anel de borracha 50mm - 2"	1 pc
Curva 45 longa Amanco 40 mm	1 pc
Curva 90 longa 40 mm	1 pc
Luva 40 mm	3 pc
Luva simples 50 mm	2 pc
Tubo rígido c/ ponta lisa 40 mm	1.06 m
50 mm - 2"	1.8 m
Tê 90 40 mm	1 pc
Ventilação	
PVC Esgoto	
Anel de borracha 50mm - 2"	9 pc
Curva 90 curta 50 mm	3 pc
Luva de correr 40 mm	1 pc
50 mm	2 pc
Tubo rígido c/ ponta lisa 40 mm	0.59 m
50 mm - 2"	3.3 m
Tê sanitário 50 mm - 50 mm	1 pc


Legenda de condutos - PAV. TÉRREO	
Esgoto	
Ventilação	

Legenda de peças - PAV. TÉRREO	
E3	PVC Esgoto
E4	Curva 45 longa Amanco 40 mm 1pc
E5	PVC Acessórios
E6	Caixa sifonada 100x100x50 1pc
E7	PVC Esgoto
E8	Anel de borracha 50mm - 2" 1pc
E9	PVC Esgoto
E10	Curva 90 longa 40 mm 1pc
E11	PVC Esgoto
E12	Anel de borracha 50mm - 2" 2pc
E13	Luva de correr 50 mm 1pc
E14	PVC Esgoto
E15	Anel de borracha 50mm - 2" 1pc
E16	Curva 90 curta 50 mm 1pc
E17	PVC Esgoto
E18	Anel de borracha 50mm - 2" 2pc
E19	Tê sanitário 50 mm - 50 mm 1pc
E20	PVC Esgoto
E21	Luva de correr 40 mm 1pc


Legenda - PAV. TÉRREO	
Caixa Sifonada	
Curva 45 longa Amanco	
Curva 90 curta- coluna bolsa	
Curva 90 longa- desce	
Luva de correr- coluna	
Luva de correr- sobe	
Tê 90- superior	
Tê sanitário- superior	

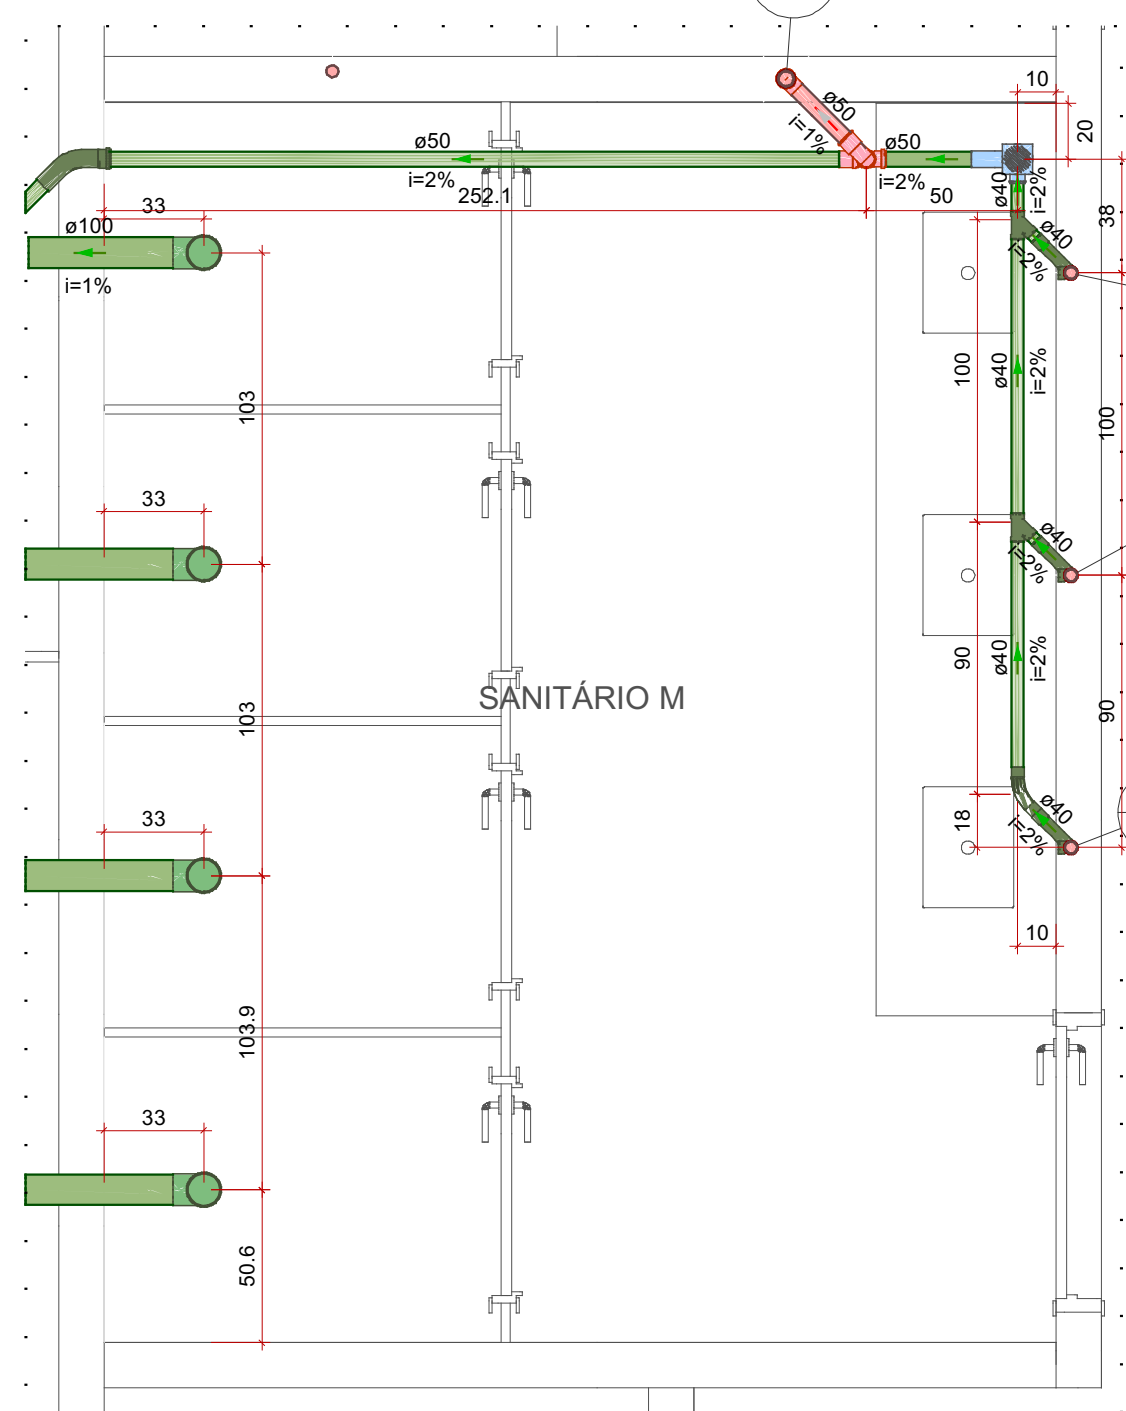

Detalhe SAN-12
Escala 1:25

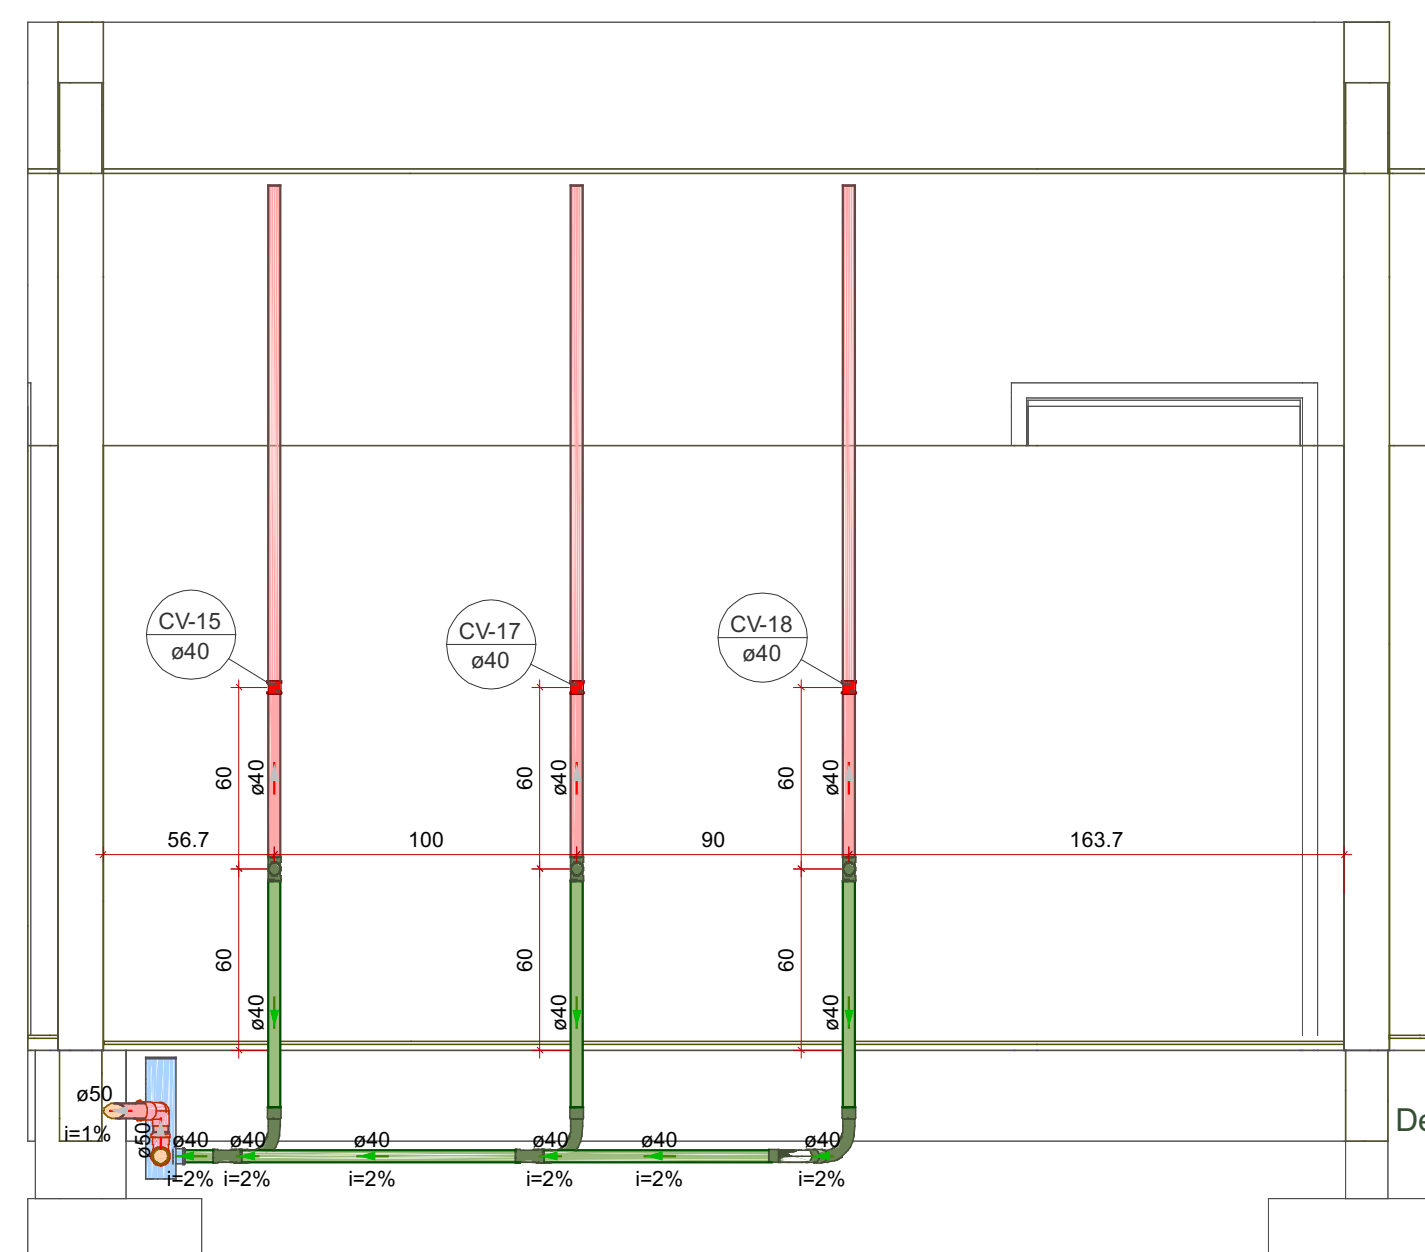


Detalhe SAN-13
Escala 1:20

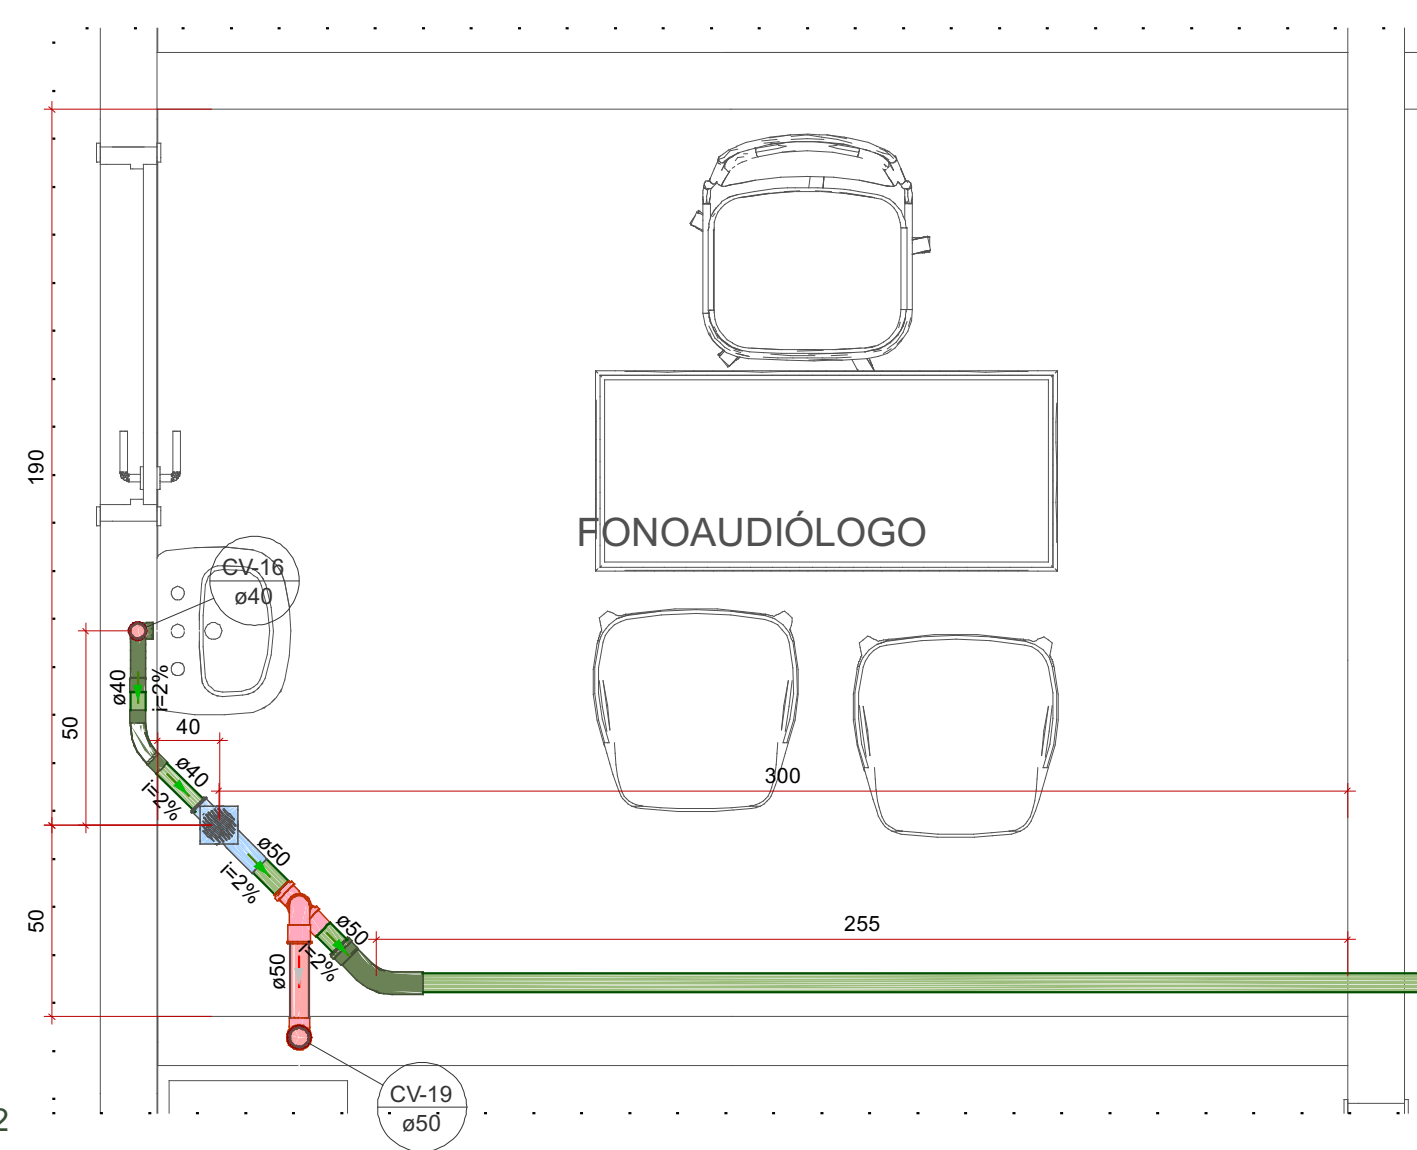

Detalhe SAN-14
Escala 1:20

 PROJETOS E CONSTRUÇÕES	RESPONSÁVEL TÉCNICO:	
	Vitoria Eduarda Silva Lucena CREA: 0922278407RR	
COORDENAÇÃO DE PROJETO:	PROPRIETÁRIO(A):	
	PREFEITURA MUNICIPAL DE RORAINÓPOLIS CNPJ - 01.613.031/0001-80	
Vitoria Eduarda Silva Lucena CREA: 0922278407RR	ENDEREÇO DO IMÓVEL:	
	Rua I, Lote 06, Quadra 27 Loteamento Ouro Verde Rorainópolis/RR	
CONTEÚDO DA PRANCHA:		PRANCHA:
Planta baixa Legendas e notas		2
COLABORADOR DE PROJETO:		Pran. Tot.
Fabricio Herrera Ferreyra		6
DATA:		
SET/2025		

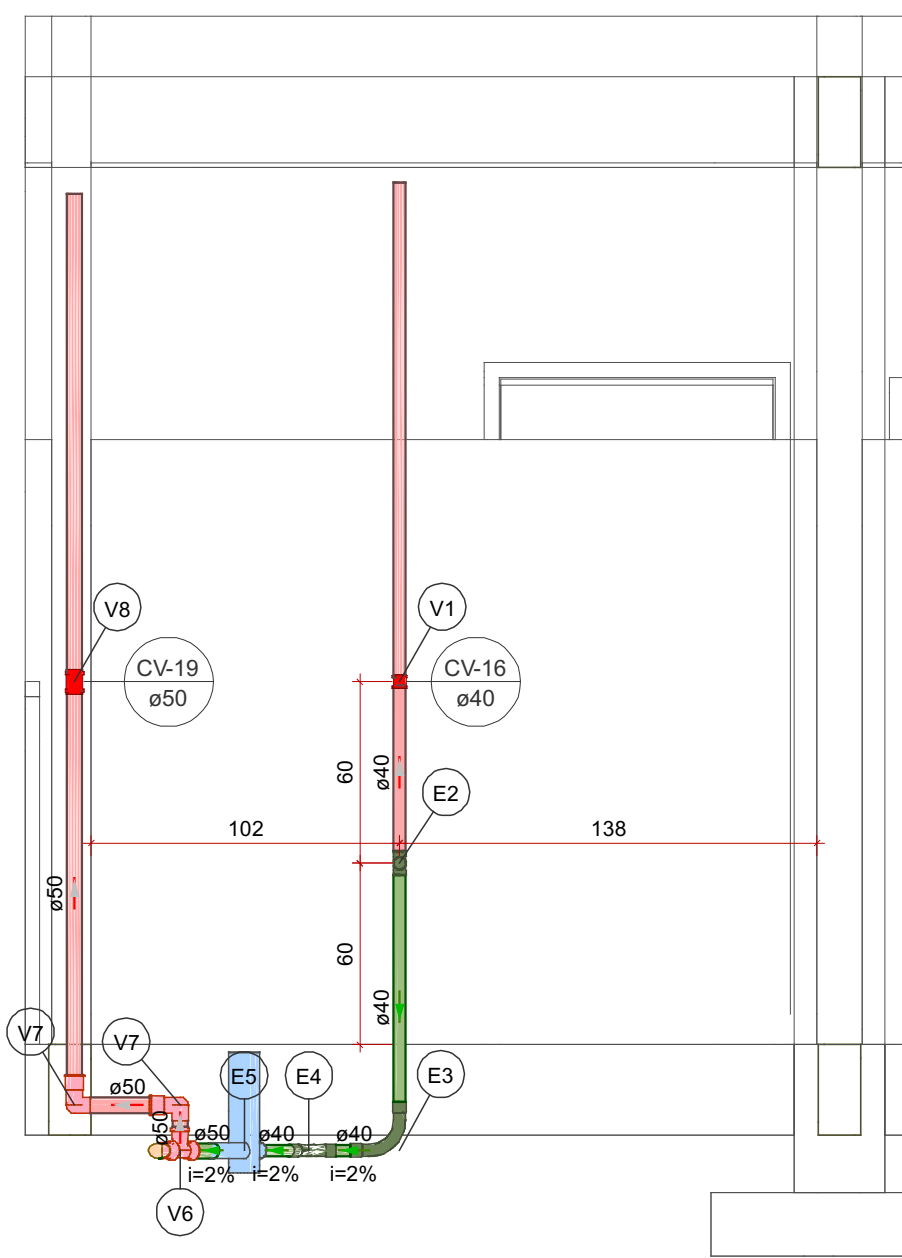


Lista de materiais - PAV. TÉRREO		
Esgoto		
PVC Acessórios		
Caixa sifonada 100x100x50	1 pc	
PVC Esgoto		
Anel de borracha 50mm - 2"	1 pc	
Curva 45 longa Amanco 40 mm	1 pc	
Curva 90 longa 40 mm	1 pc	
Luva 40 mm	3 pc	
Luva simples 50 mm	2 pc	
Tubo rígido c/ ponta lisa 40 mm - 2"	1.05 m	
Tê 90 50 mm - 2"	0.33 m	
40 mm	1 pc	
Ventilação		
PVC Esgoto		
Anel de borracha 50mm - 2"	6 pc	
Curva 90 curta 50 mm	2 pc	
Luva de correr 40 mm	1 pc	
50 mm	1 pc	
Tubo rígido c/ ponta lisa 40 mm	0.59 m	
50 mm - 2"	1.71 m	
Tê sanitário 50 mm - 50 mm	1 pc	


Detalhe SAN-15
Escala 1:25

Legenda de condutos - PAV. TÉRREO		
Esgoto		
Ventilação		
Legenda de peças - PAV. TÉRREO		
PVC Esgoto		
Tê 90 40 mm	1 pc	
PVC Esgoto		
Curva 90 longa 40 mm	1 pc	
PVC Esgoto		
Curva 45 longa Amanco 40 mm	1 pc	
PVC Acessórios		
Caixa sifonada 100x100x50	1 pc	
PVC Esgoto		
Anel de borracha 50mm - 2"	1 pc	
PVC Esgoto		
Luva de correr 40 mm	1 pc	
PVC Esgoto		
Anel de borracha 50mm - 2"	2 pc	
Tê sanitário 50 mm - 50 mm	1 pc	
PVC Esgoto		
Anel de borracha 50mm - 2"	1 pc	
Curva 90 curta 50 mm	1 pc	
PVC Esgoto		
Anel de borracha 50mm - 2"	2 pc	
Luva de correr 50 mm	1 pc	


Legenda - PAV. TÉRREO		
Caixa Sifonada		
Curva 45 longa Amanco		
Curva 90 curta- coluna bolsa		
Curva 90 longa- desce		
Luva de correr- coluna		
Luva de correr- sobe		
Tê 90- superior		
Tê sanitário- superior		

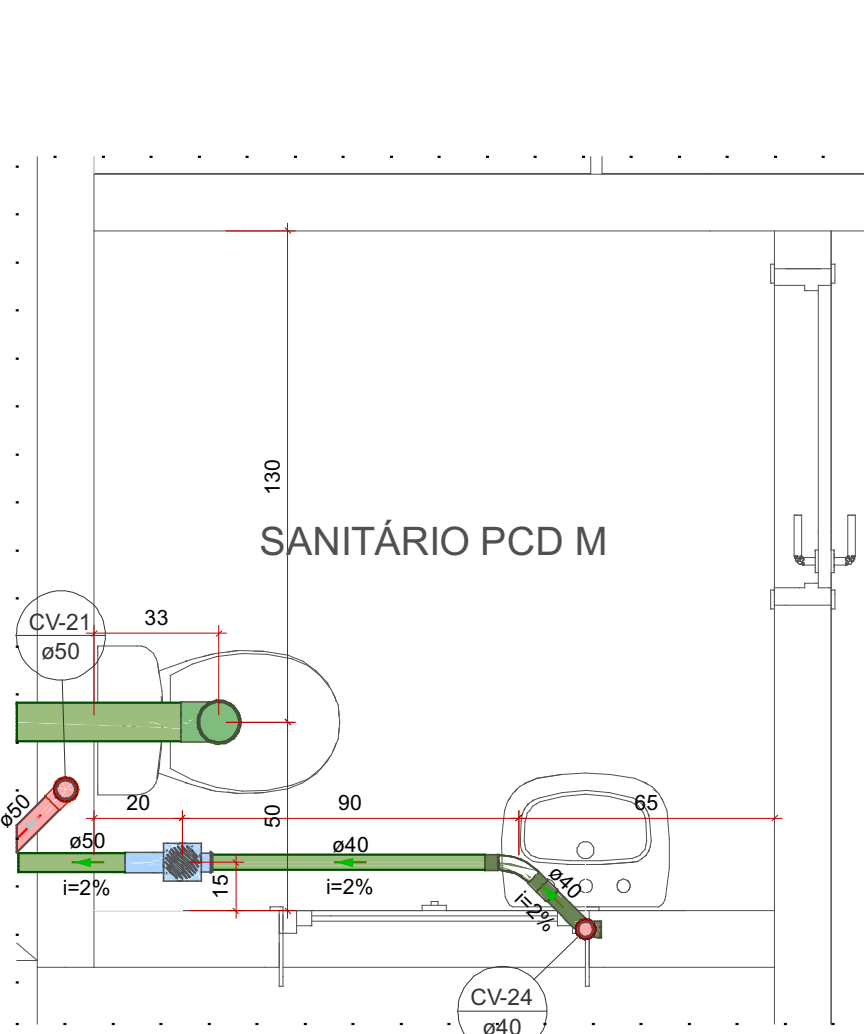


Detalhe SAN-16
Escala 1:20

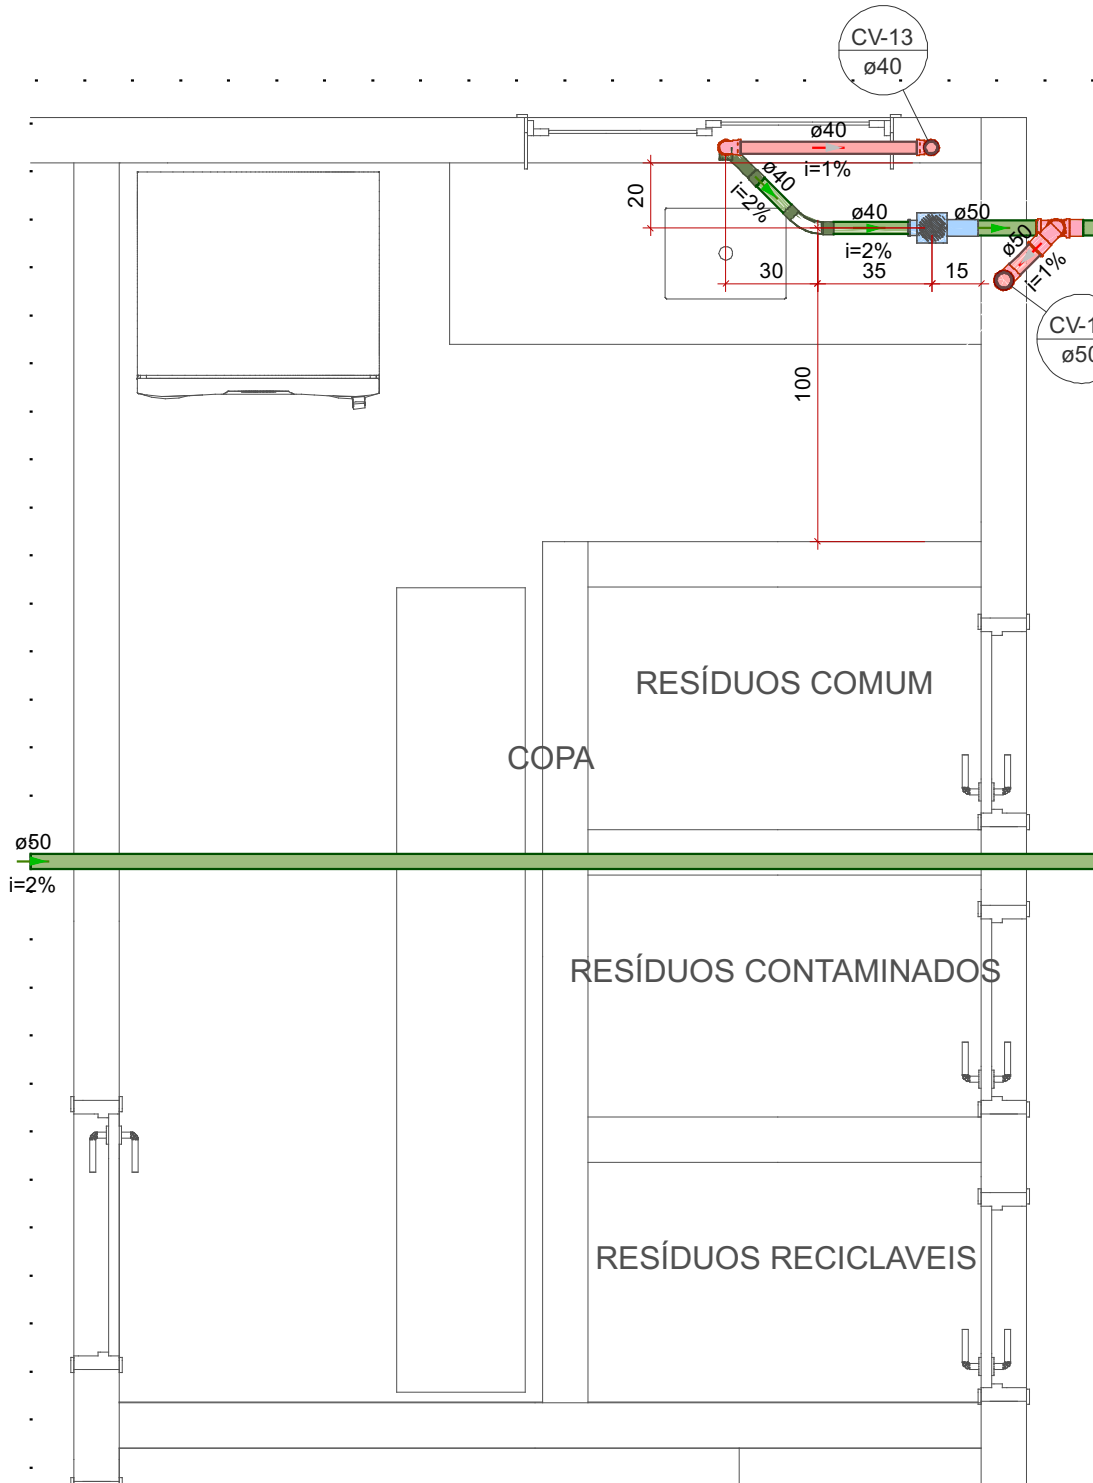

Detalhe SAN-17
Escala 1:25

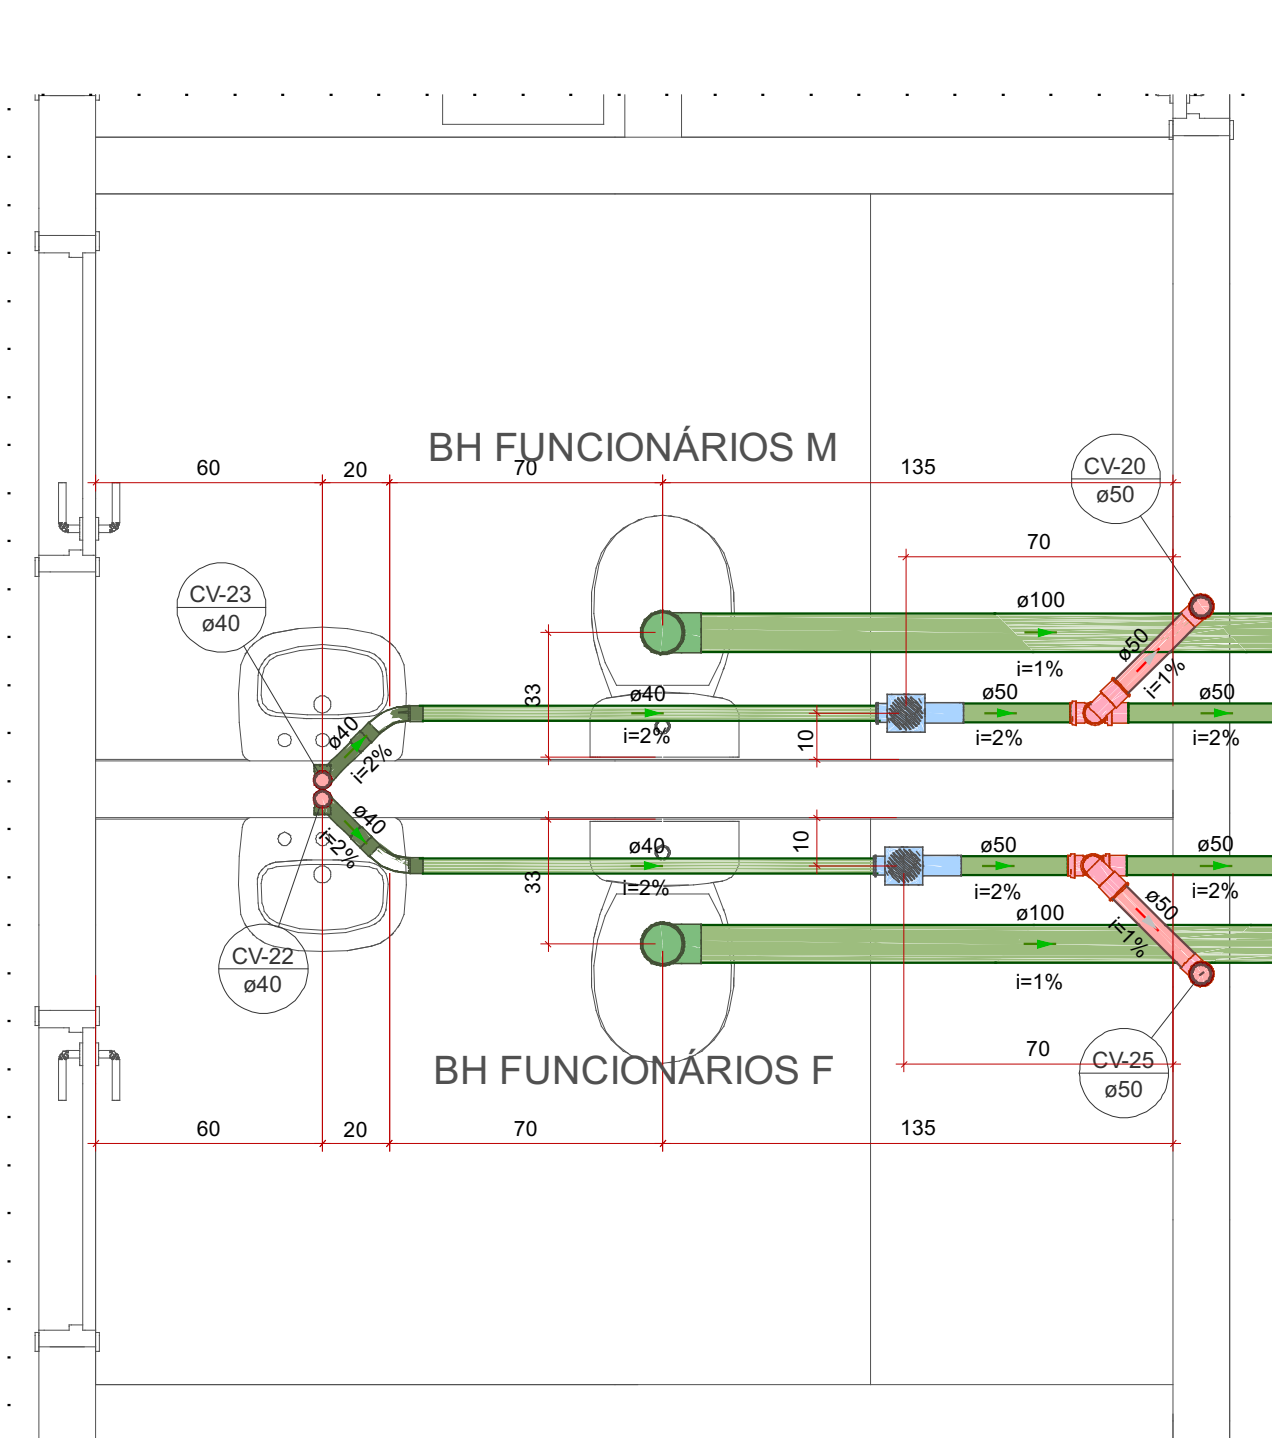

Detalhe SAN-18
Escala 1:20

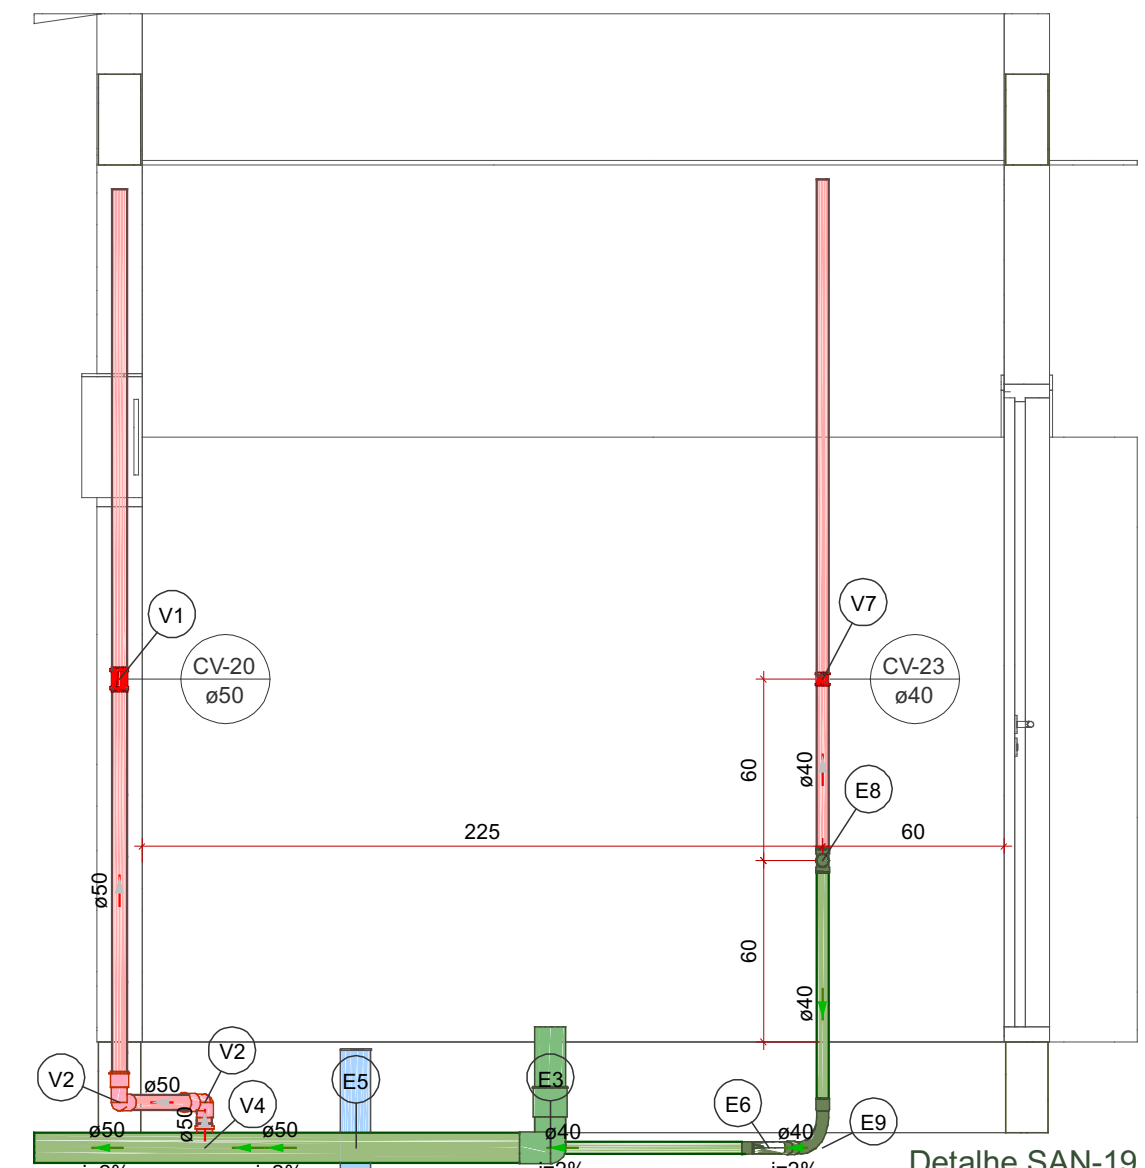


Detalhe SAN-19
Escala 1:25

Lista de materiais - PAV. TÉRREO		
Esgoto		
PVC Acessórios		
Caixa sifonada 100x100x50	1 pc	
PVC Esgoto		
Anel de borracha 100mm - 4"	1 pc	
50mm - 2"	1 pc	
Curva 45 longa Amanco 40 mm	1 pc	
Curva 90 longa 40 mm	1 pc	
Joelho 90 40 mm	1 pc	
Joelho 90 100 mm	1 pc	
Luva 40 mm	3 pc	
Luva simples 100 mm	1 pc	
Tubo rígido c/ ponta lisa 100 mm - 4"	1.89 m	
40 mm	2.07 m	
50 mm - 2"	0.88 m	
Tê 90 40 mm	1 pc	
Vedação p/ saída de vaso sanitário 100 mm	1 pc	
Ventilação		
PVC Esgoto		
Anel de borracha 50mm - 2"	6 pc	
Curva 90 curta 50 mm	2 pc	
Luva de correr 50 mm	1 pc	
50 mm	1 pc	
Tubo rígido c/ ponta lisa 40 mm	0.59 m	
50 mm - 2"	1.76 m	
Tê sanitário 50 mm - 50 mm	1 pc	

Legenda de condutos - PAV. TÉRREO		
Esgoto		
Ventilação		
Legenda de peças - PAV. TÉRREO		
PVC Esgoto		
Anel de borracha 100mm - 4"	1 pc	
Joelho 90 100 mm	1 pc	
Vedação p/ saída de vaso sanitário 100 mm	1 pc	
PVC Acessórios		
Caixa sifonada 100x100x50	1 pc	
PVC Esgoto		
Anel de borracha 50mm - 2"	1 pc	
PVC Esgoto		
Curva 45 longa Amanco 40 mm	1 pc	
PVC Esgoto		
Tê 90 40 mm	1 pc	
PVC Esgoto		
Curva 90 longa 40 mm	1 pc	
PVC Esgoto		
Anel de borracha 50mm - 2"	2 pc	
Luva de correr 50 mm	1 pc	
PVC Esgoto		
Anel de borracha 50mm - 2"	1 pc	
PVC Esgoto		
Anel de borracha 50mm - 2"	2 pc	
Tê sanitário 50 mm - 50 mm	1 pc	
PVC Esgoto		
Luva de correr 40 mm	1 pc	

Legenda - PAV. TÉRREO		
Caixa Sifonada		
Curva 45 longa Amanco		
Curva 90 curta- coluna bolsa		
Curva 90 longa- desce		
Luva de correr- coluna		
Luva de correr- sobe		
Tê 90- superior		
Tê sanitário- superior		
Vaso Sanitário c/ J90°		

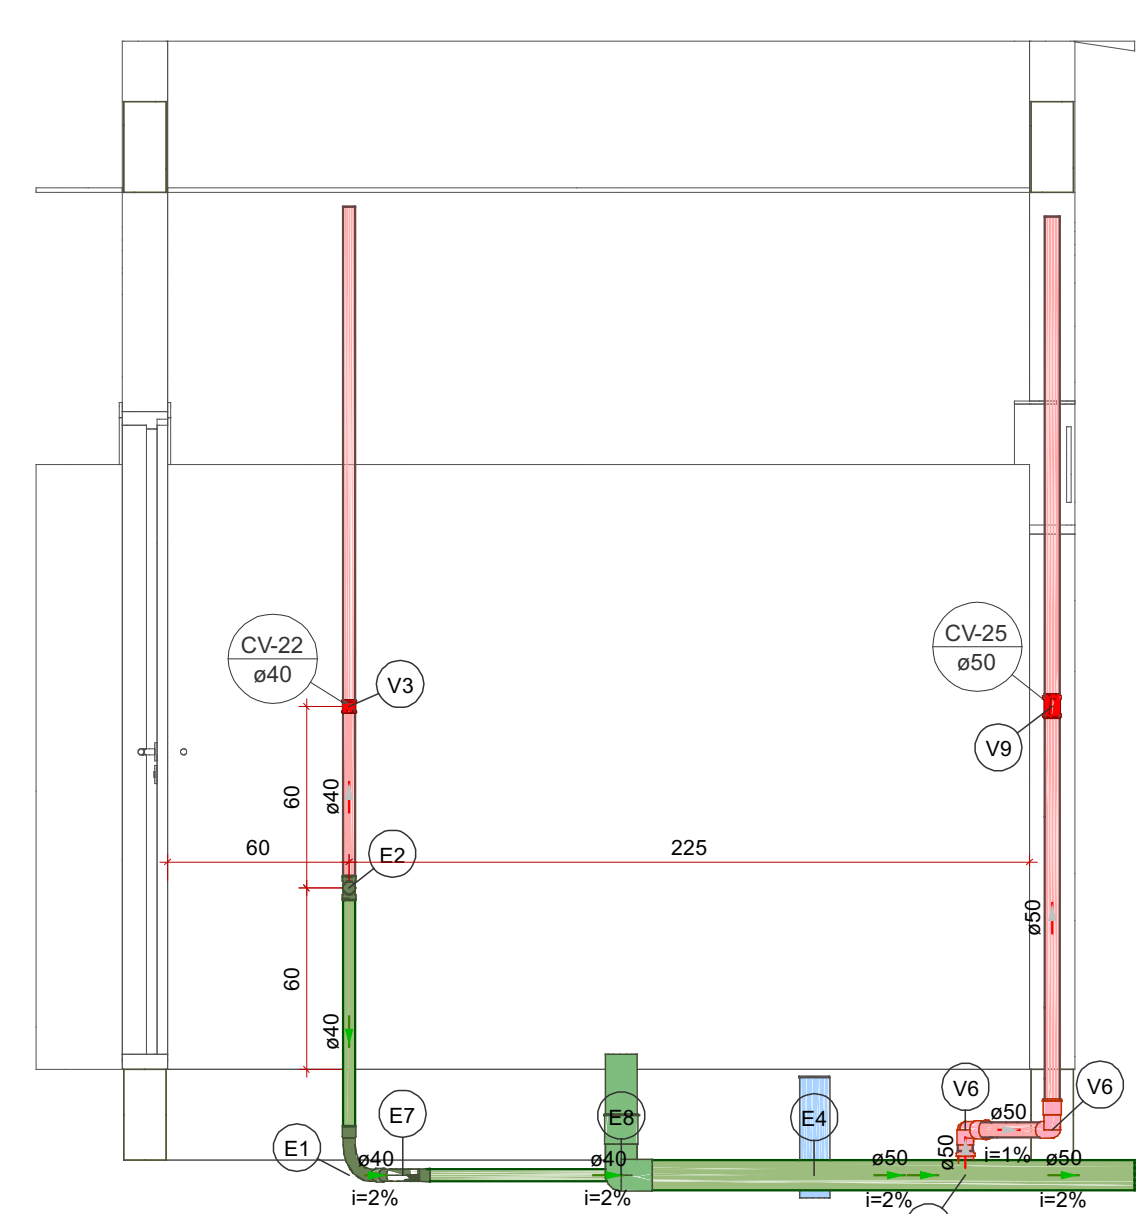


Detalhe SAN-20
Escala 1:25

Lista de materiais - PAV. TÉRREO		
Esgoto		
PVC Acessórios		
Caixa sifonada 100x100x50	1 pc	
PVC Esgoto		
Anel de borracha 100mm - 4"	1 pc	
50mm - 2"	1 pc	
Curva 45 longa Amanco 40 mm	1 pc	
Curva 90 longa 40 mm	1 pc	
Joelho 90 40 mm	1 pc	
Joelho 90 100 mm	1 pc	
Luva 40 mm	3 pc	
Luva simples 100 mm	1 pc	
Tubo rígido c/ ponta lisa 100 mm - 4"	1.89 m	
40 mm	2.06 m	
50 mm - 2"	0.89 m	
Tê 90 40 mm	1 pc	
Vedação p/ saída de vaso sanitário 100 mm	1 pc	
Ventilação		
PVC Esgoto		
Anel de borracha 50mm - 2"	6 pc	
Curva 90 curta 50 mm	2 pc	
Luva de correr 40 mm	1 pc	
40 mm	1 pc	
Tubo rígido c/ ponta lisa 40 mm	0.59 m	
50 mm - 2"	1.77 m	
Tê sanitário 50 mm - 50 mm	1 pc	


Legenda de condutos - PAV. TÉRREO		
Esgoto		
Ventilação		
Legenda de peças - PAV. TÉRREO		
PVC Esgoto		
Curva 90 longa 40 mm	1 pc	
PVC Esgoto		
Tê 90 40 mm	1 pc	
PVC Acessórios		
Caixa sifonada 100x100x50	1 pc	
PVC Esgoto		
Anel de borracha 50mm - 2"	1 pc	
PVC Esgoto		
Curva 45 longa Amanco 40 mm	1 pc	
PVC Esgoto		
Anel de borracha 100mm - 4"	1 pc	
Joelho 90 100 mm	1 pc	
Vedação p/ saída de vaso sanitário 100 mm	1 pc	
PVC Esgoto		
Luva de correr 50 mm	1 pc	
PVC Esgoto		
Anel de borracha 50mm - 2"	2 pc	
Tê sanitário 50 mm - 50 mm	1 pc	
PVC Esgoto		
Anel de borracha 50mm - 2"	1 pc	
PVC Esgoto		
Anel de borracha 50mm - 2"	2 pc	
Luva de correr 50 mm	1 pc	

Legenda - PAV. TÉRREO		
Caixa Sifonada		
Curva 45 longa Amanco		
Curva 90 curta- coluna bolsa		
Curva 90 longa- desce		
Luva de correr- coluna		
Luva de correr- sobe		
Tê 90- superior		
Tê sanitário- superior		
Vaso Sanitário c/ J90°		

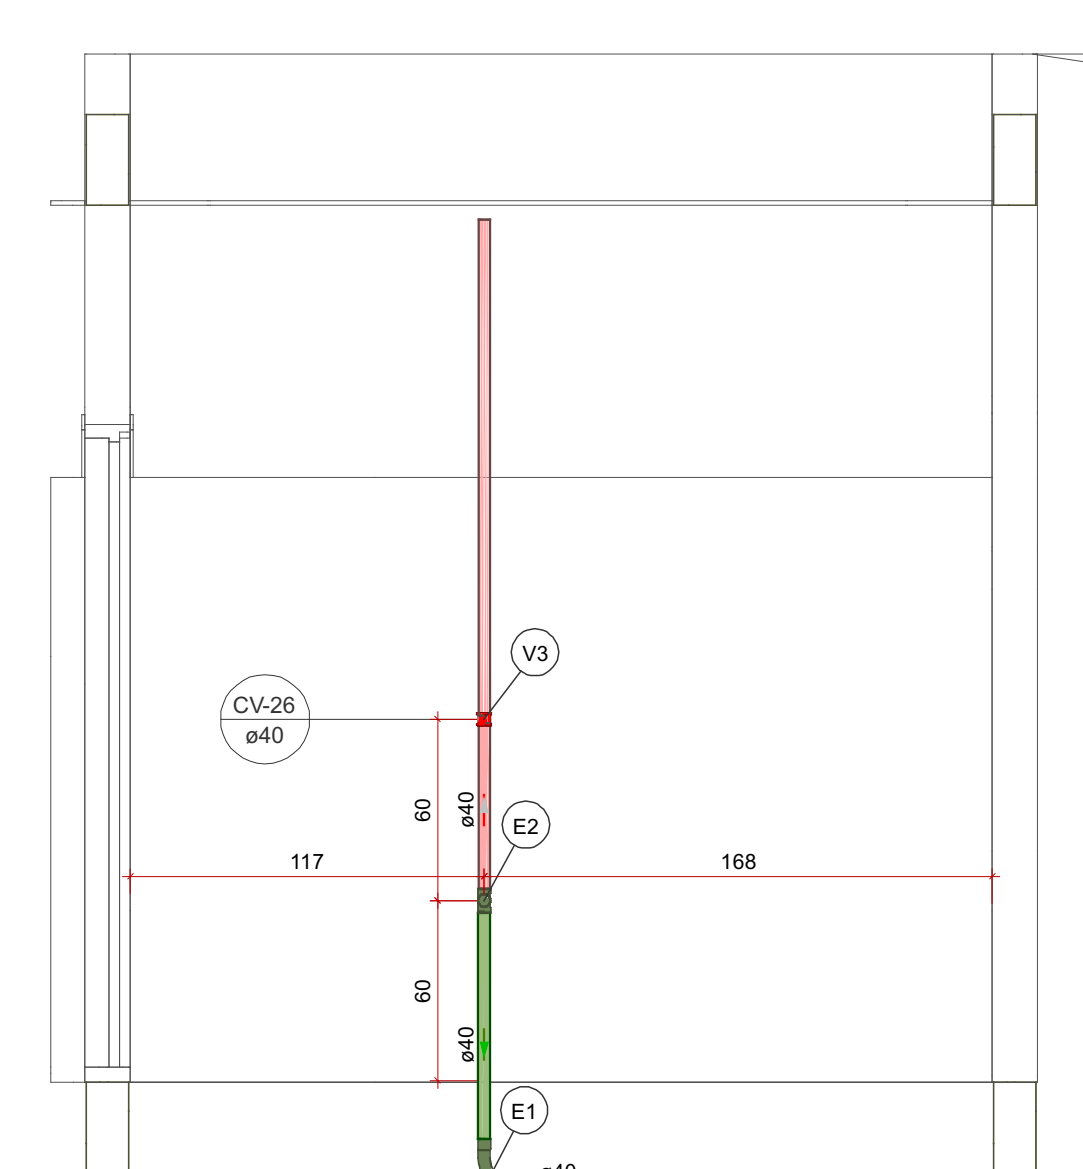


Detalhe SAN-21
Escala 1:25

Lista de materiais - PAV. TÉRREO		
Esgoto		
PVC Esgoto		
Curva 90 longa 40 mm	1 pc	
Luva 40 mm	2 pc	
Tubo rígido c/ ponta lisa 40 mm	1.29 m	
Tê 90 40 mm	1 pc	
Ventilação		
PVC Esgoto		
Luva de correr 40 mm	1 pc	
Tubo rígido c/ ponta lisa 40 mm	0.59 m	
Legenda de condutos - PAV. TÉRREO		
Esgoto		
Ventilação		
Legenda de peças - PAV. TÉRREO		
PVC Esgoto		
Curva 90 longa 40 mm	1 pc	
PVC Esgoto		
Tê 90 40 mm	1 pc	
PVC Esgoto		
Luva de correr 40 mm	1 pc	
Legenda - PAV. TÉRREO		
Curva 90 longa- desce		
Luva de correr- sobe		
Tê 90- superior		

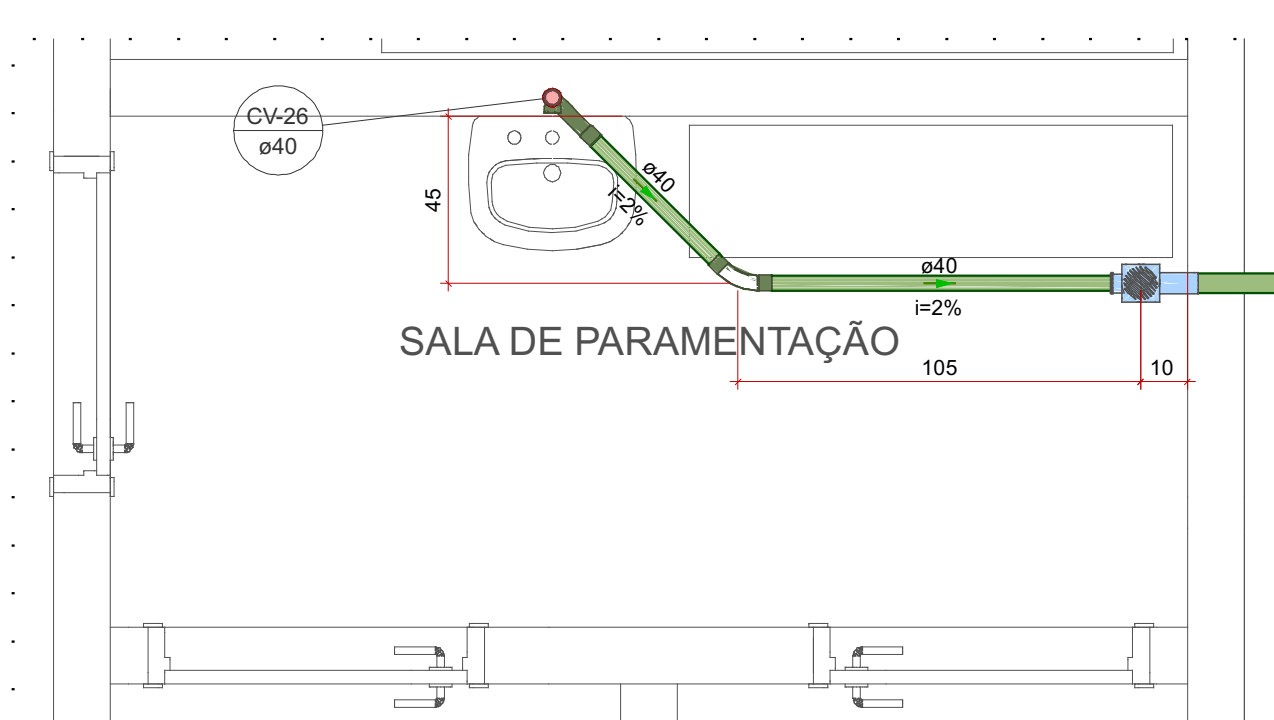


Detalhe SAN-22
Escala 1:20

 
Detalhe SAN-24
Escala 1:25

Legenda de condutos - PAV. TÉRREO	
Esgoto	
Ventilação	
Legenda de peças - PAV. TÉRREO	
E1	PVC Esgoto Curva 90 longa 40 mm 1pc
E2	PVC Esgoto Tê 90 40 mm 1pc
E5	PVC Esgoto Curva 45 longa Amanco 40 mm 1pc
E6	PVC Acessórios Caixa sifonada 100x100x50 1pc
	PVC Esgoto Anel de borracha 50mm - 2" 1pc
V3	PVC Esgoto Joelho 45 40 mm 1pc
V4	PVC Esgoto Luva de correr 40 mm 1pc
V7	PVC Esgoto Anel de borracha 50mm - 2" Curva 90 curta 50 mm 1pc
V8	PVC Esgoto Anel de borracha 50mm - 2" Luva de correr 50 mm 2pc
	Luva de correr 50 mm 1pc

Legenda - PAV. TÉRREO	
	Caixa Sifonada
	Curva 45 longa Amanco
	Curva 90 curta- coluna bolsa
	Curva 90 longa- desce
	Joelho 45- sobe
	Luva de correr- coluna
	Luva de correr- sobe
	Te 90- superior


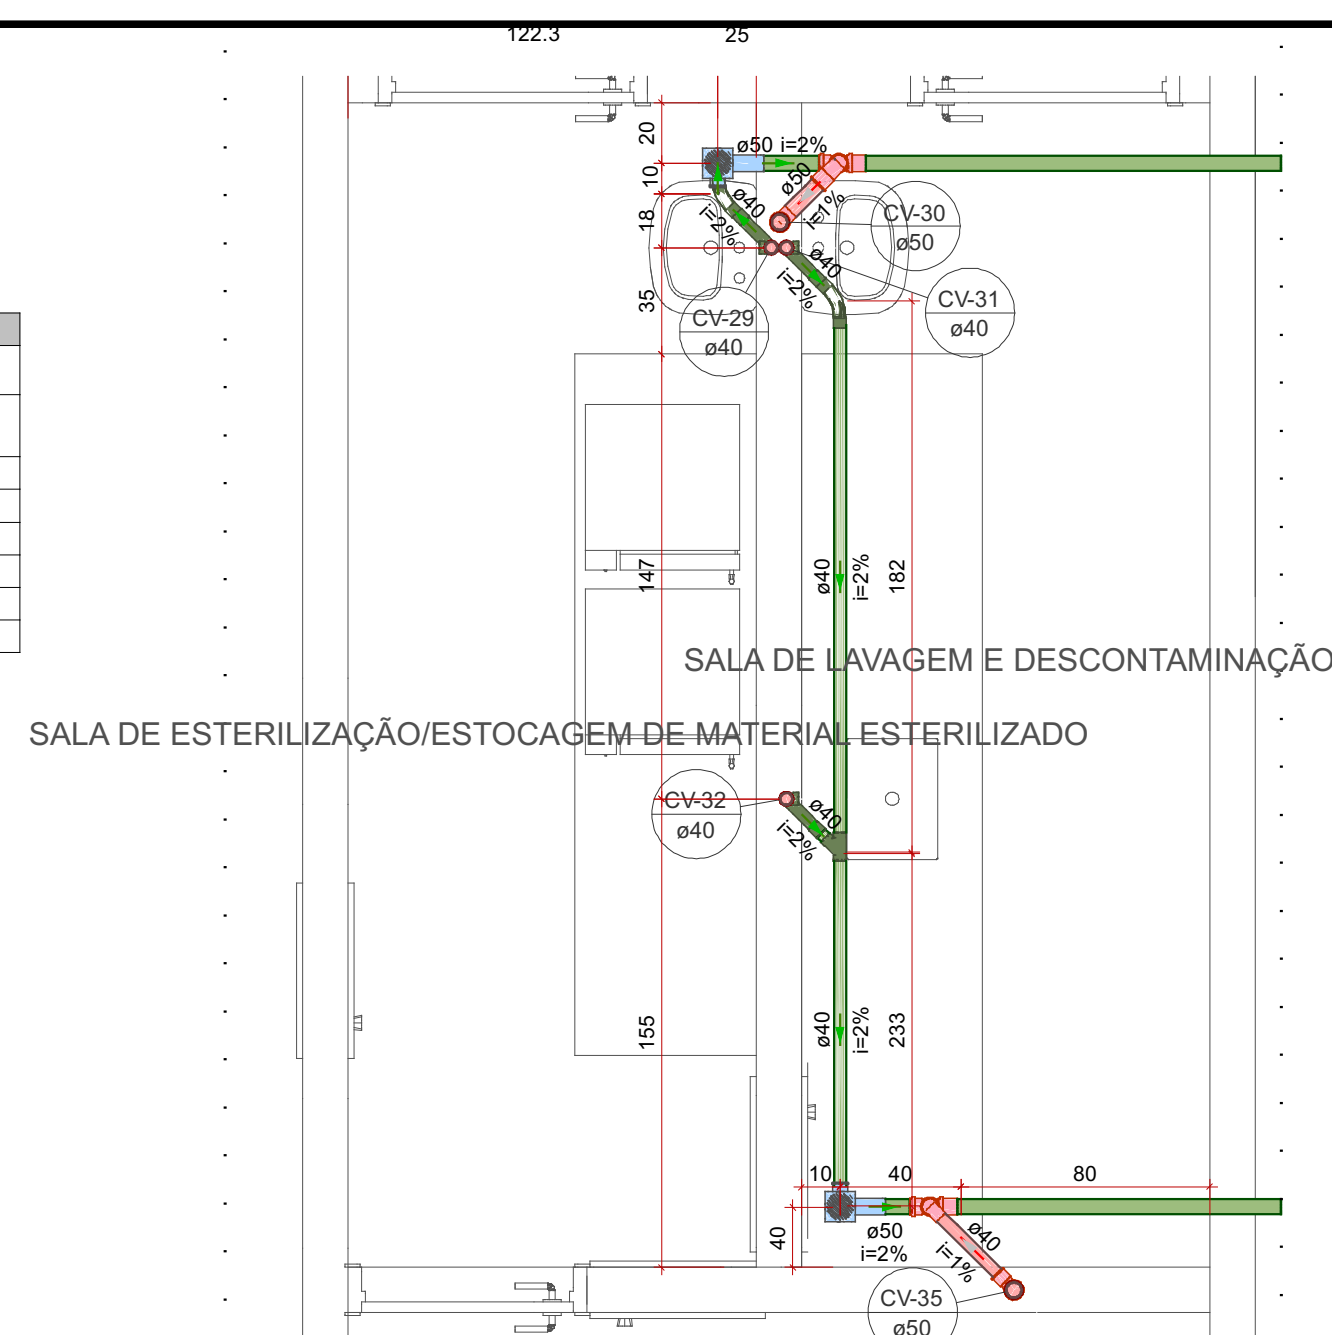


Detalhe SAN-24
Escala 1:25

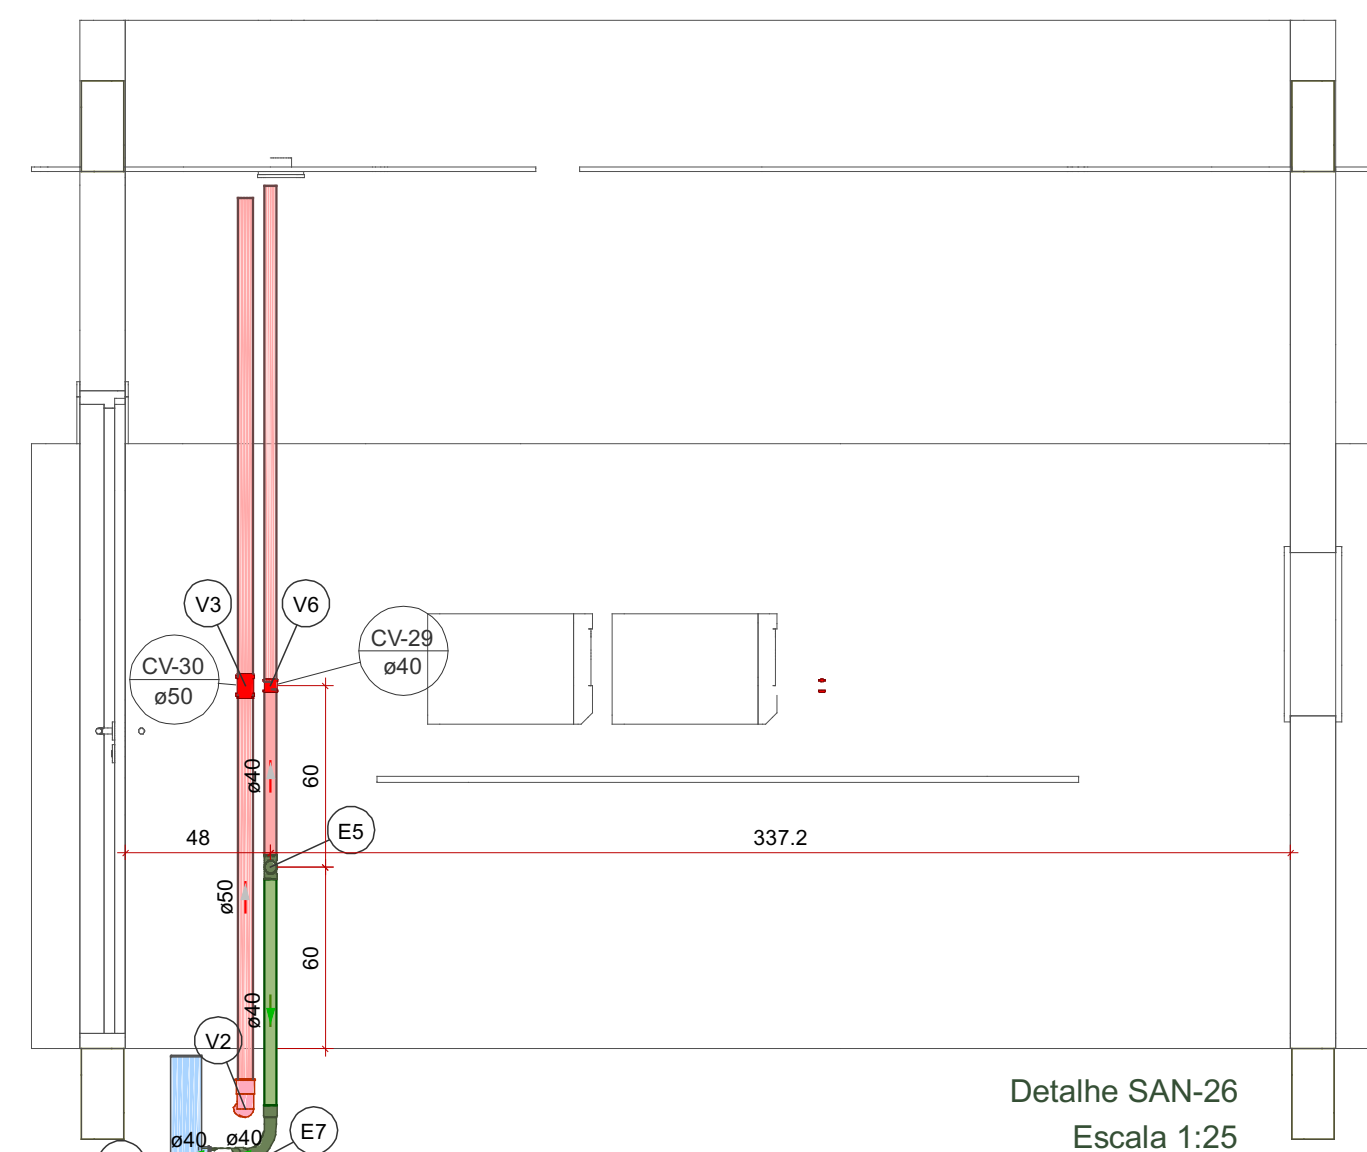


Detalhe SAN-26
Escala 1:25

Lista de materiais - PAV. TÉRREO		
Esgoto		
	PVC Acessórios	
	Caixa sifonada	
	100x100x50	1 p
	PVC Esgoto	
	Anel de borraça	
	50mm - 2"	1 p
	Curva 45 longa Amanco	
	40 mm	1 p
	Curva 90 longa	
	40 mm	1 p
	Luva	
	40 mm	3 p
	Luva simples	
	50 mm	1 p
	Tubo rígido c/ ponta lisa	
	40 mm	0.8 p
	50 mm - 2"	0.32 p
	Tê 90	
	40 mm	1 p
Ventilação		
	PVC Esgoto	
	Anel de borraça	
	50mm - 2"	3 p
	Curva 90 curta	
	40 mm	1 p
	Luva de correr	
	40 mm	1 p
	50 mm	1 p
	Tubo rígido c/ ponta lisa	
	40 mm	0.59 p
	50 mm - 2"	1.56 p

  Legenda de condutos - PAV. TERREO		
Esgoto		
		
Ventilação		
		
Legenda de peças - PAV. TERREO		
E1	PVC Acessórios	
	Caixa sifonada 100x100x50	1pc
	PVC Esgoto	
E4	Anel de borracha 50mm - 2"	1pc
	PVC Esgoto	
	Curva 45 longa Amanco 40 mm	1pc
E5	PVC Esgoto	
	Tê 90 40 mm	1pc
	PVC Esgoto	
E7	Curva 90 longa 40 mm	1pc
	PVC Esgoto	
	Anel de borracha 50mm - 2" Curva 90 curta 50 mm	1pc
V2	PVC Esgoto	
	Anel de borracha 50mm - 2" Curva 90 curta 50 mm	1pc
	PVC Esgoto	
V3	Anel de borracha 50mm - 2"	2pc
	Luva de correr 50 mm	1pc
	PVC Esgoto	
V6	Luva de correr 40 mm	1pc
	PVC Esgoto	

Legenda - PAV. T�RREO	
	Caixa Sifonada
	Curva 45 longa Amanco
	Curva 90 curta- coluna bolsa
	Curva 90 longa- desce
	Luva de correr- coluna
	Luva de correr- sobe
	Te 90- superior

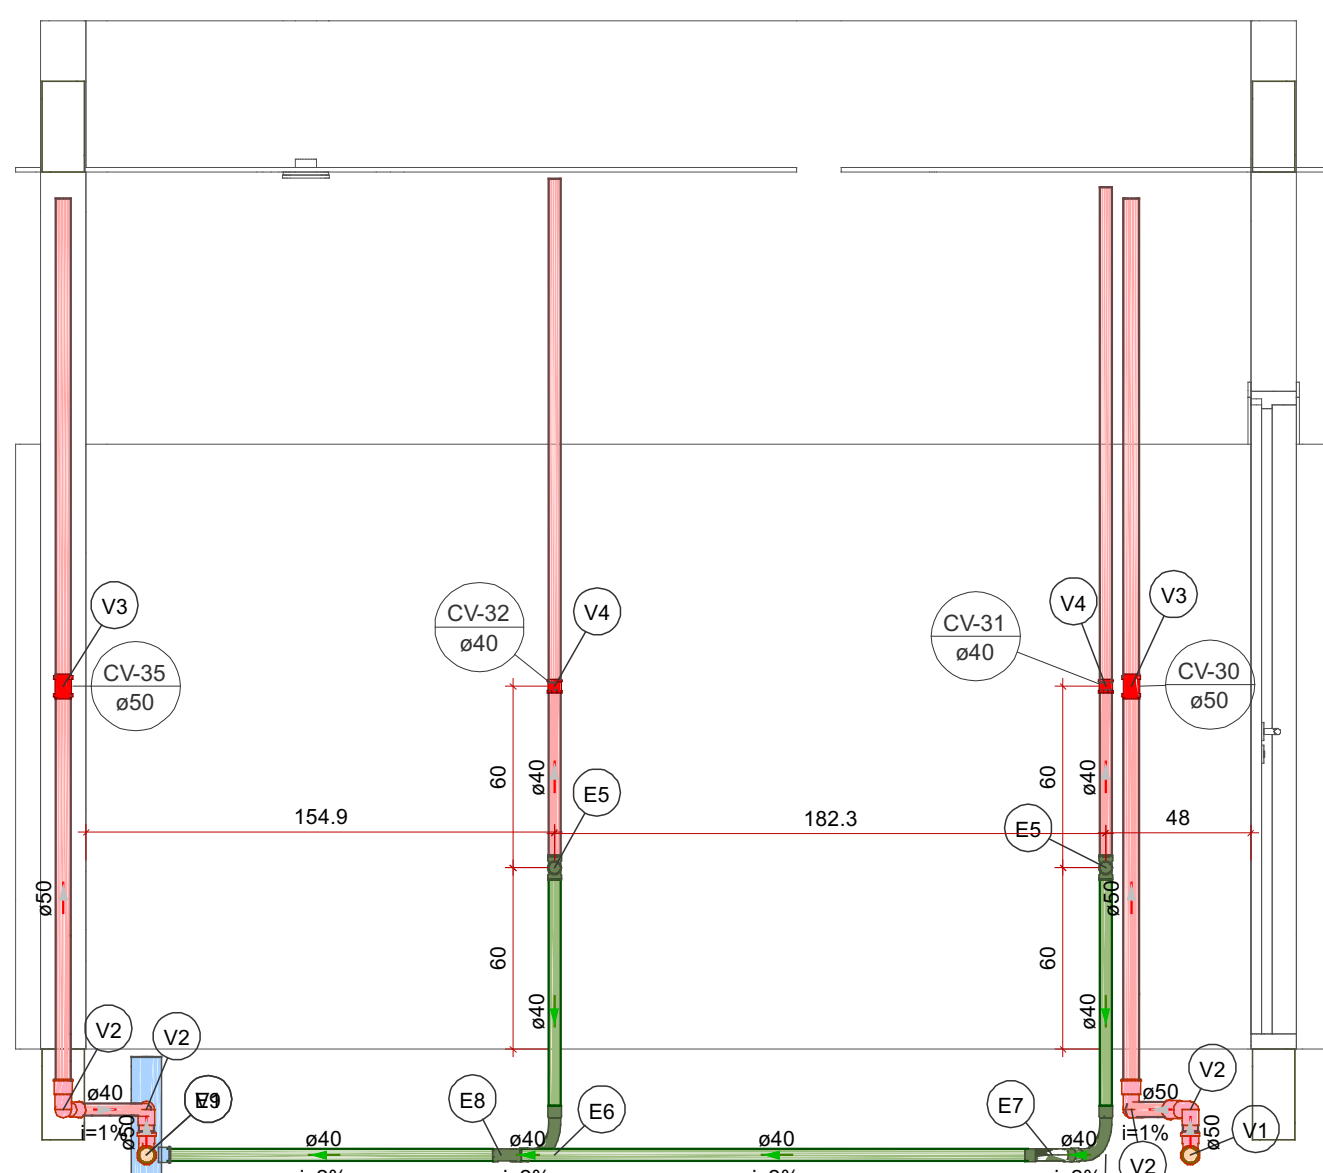


Escala 1:25

Lista de materiais - PAV. TERREO		
Esgoto	PVC Acessórios	
	Caixa sifonada 100x100x50	1 pç
	PVC Esgoto	
	Anel de borracha 50mm - 2"	2 pçs
	Curva 45 longa Amanco	
	40 mm	1 pç
	Curva 90 longa	
	40 mm	2 pçs
	Junção simples	
	40 mm x 40 mm	1 pç
	Luva	
	40 mm	6 pçs
	Luva simples	
	50 mm	4 pçs
	Tubo rígido c/ ponta lisa	
	40 mm	4,63 m
	50 mm - 2"	6,28 m
Tê 90		
40 mm	2 pçs	
Ventilação		
	PVC Esgoto	
	Anel de borracha 50mm - 2"	12 pçs
	Curva 90 curta	
	50 mm	4 pçs
	Luva de correr	
	40 mm	2 pçs
	50 mm	2 pçs
	Tubo rígido c/ ponta lisa	
	40 mm	1,49 m
	50 mm - 2"	3,08 m
Tê sanitário		
50 mm - 50 mm	2 pçs	



Legenda de condutos - PAV. TERREO		
Esgoto		
		
Ventilação		
		
Legenda de peças - PAV. TERREO		
(E5)	PVC Esgoto Tê 90 40 mm	1pc
(E6)	PVC Esgoto Curva 90 longa 40 mm	1pc
(E7)	PVC Esgoto Curva 45 longa Amanco 40 mm	1pc
(E8)	PVC Esgoto Junção simples 40 mm x 40 mm	1pc
(E9)	PVC Acessórios Caixa sifonada 100x100x50	1pc
	PVC Esgoto Anel de borcha 50mm - 2"	1pc
(V1)	PVC Esgoto Anel de borcha 50mm - 2" Tê sanitário 50 mm - 50 mm	2pc 1pc
	PVC Esgoto Anel de borcha 50mm - 2" Curva 90 curta 50 mm	1pc 1pc
(V2)	PVC Esgoto Anel de borcha 50mm - 2" Curva 90 curta 50 mm	1pc 1pc
	PVC Esgoto Anel de borcha 50mm - 2" Luva de correr 50 mm	2pc 1pc
(V3)	PVC Esgoto Anel de borcha 50mm - 2" Luva de correr 50 mm	2pc 1pc
	PVC Esgoto Luva de correr 40 mm	1pc

Legenda - PAV. TÉRREO	
	Caixa Sifonada
	Curva 45 longa Amanco
	Curva 90 curta- coluna bolsa
	Curva 90 longa- desce
	Junção simples
	Luva de correr- coluna
	Luva de correr- sobre
	Te 90- superior
	Te sanitário- superior

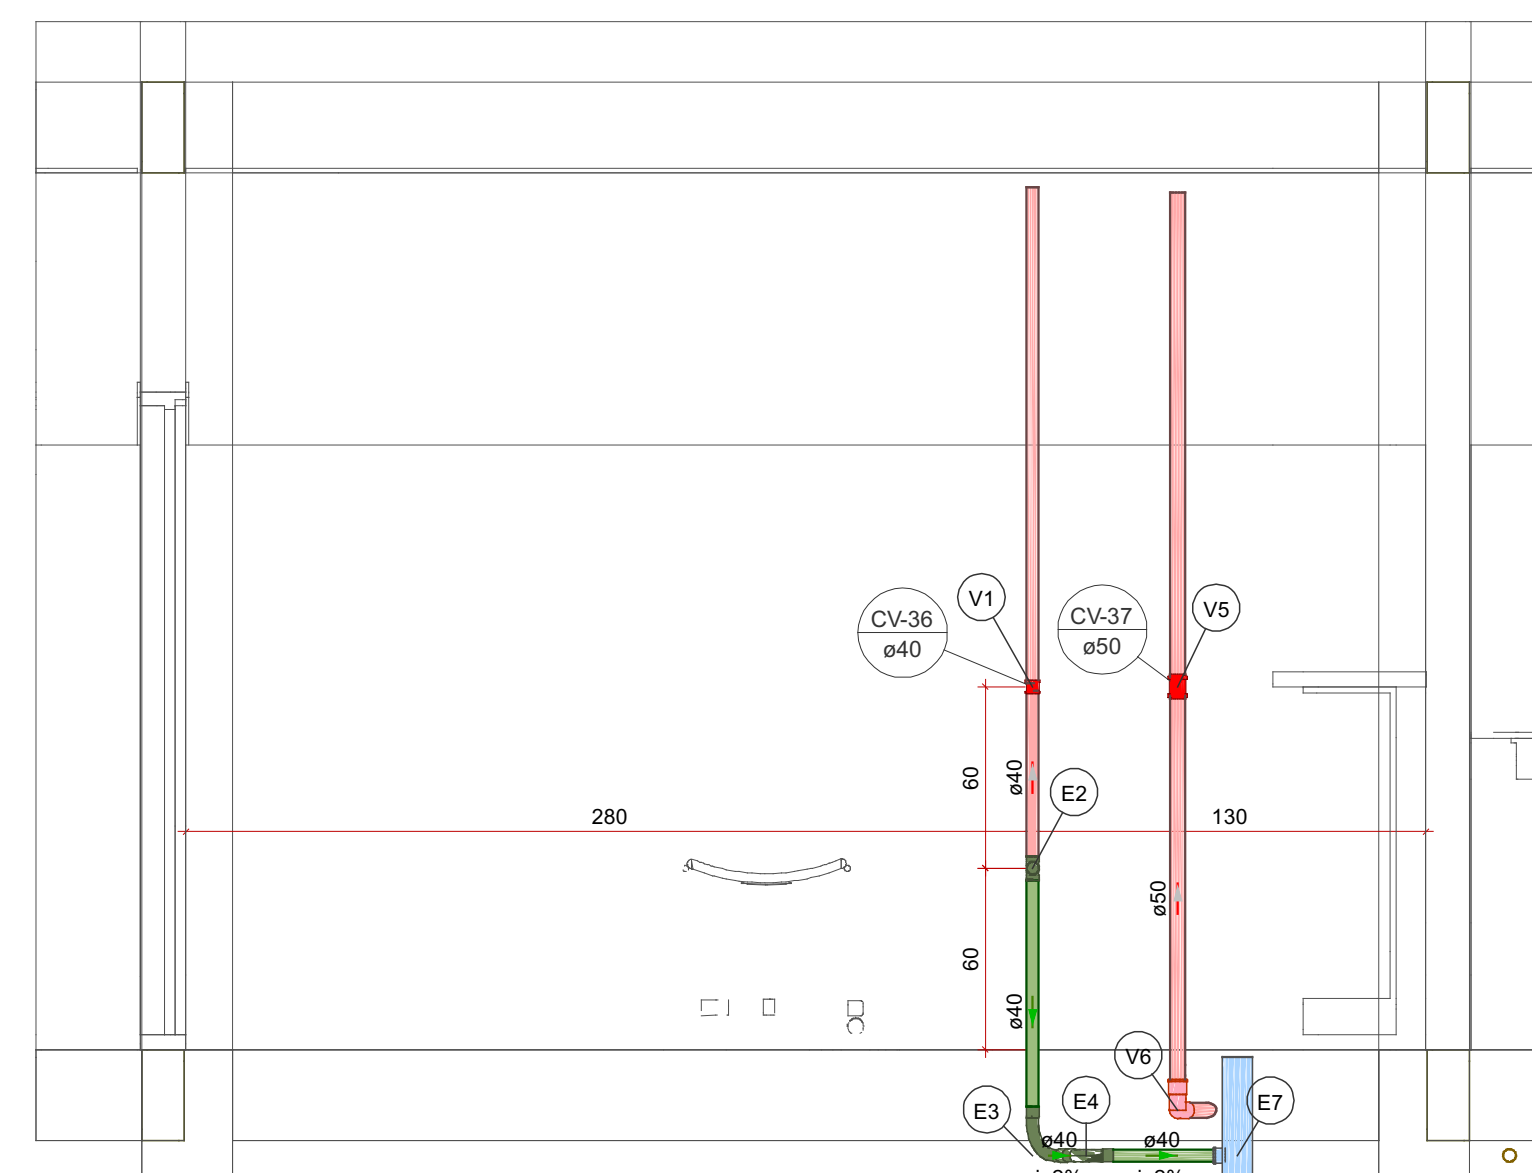


Detalhe SAN-28
Escala 1:25


Lista de materiais - PAV. TERREO	
Esgoto	
PVC Acessórios	
Caixa sifonada	
100x100x50	1 pç
PVC Esgoto	
Anel de borracha	
50mm - 2"	1 pç
Curva 45 longa Amanco	
40 mm	1 pç
Curva 90 longa	
40 mm	1 pç
Luva	
40 mm	3 pç
Luva simples	
50 mm	1 pç
Tubo rígido c/ ponta lisa	
40 mm	1.2 m
50 mm - 2"	0.32 m
Tê 90	
40 mm	1 pç
Ventilação	
PVC Esgoto	
Anel de borracha	
50mm - 2"	3 pç
Curva 90 curta	
50 mm	1 pç
Luva de correr	
40 mm	1 pç
50 mm	1 pç
Tubo rígido c/ ponta lisa	
40 mm	0.59 m
50 mm - 2"	1.56 m

  Legenda de condutos - PAV. TÉRREO		
Esgoto		
		
Ventilação		
		
Legenda de peças - PAV. TÉRREO		
(E2)	PVC Esgoto T6 90 40 mm	1pc
(E3)	PVC Esgoto Curva 90 longa 40 mm	1pc
(E4)	PVC Esgoto Curva 45 longa Amanco 40 mm	1pc
(E7)	PVC Acessórios Caixa sifonada 100x100x50	1pc
	PVC Esgoto Anel de borracha 50mm - 2"	1pc
(V1)	PVC Esgoto Luva de correr 40 mm	1pc
(V5)	PVC Esgoto Anel de borracha 50mm - 2"	2pc
	Luva de correr 50 mm	1pc
	PVC Esgoto Anel de borracha 50mm - 2"	1pc
(V6)	Curva 90 curta 50 mm	1pc

Legenda - PAV. TÉRREO	
	Caixa Sifonada
	Curva 45 longa Amanco
	Curva 90 curta- coluna bolsa
	Curva 90 longa- desce
	Luva de correr- coluna
	Luva de correr- sobe
	Te 90- superior

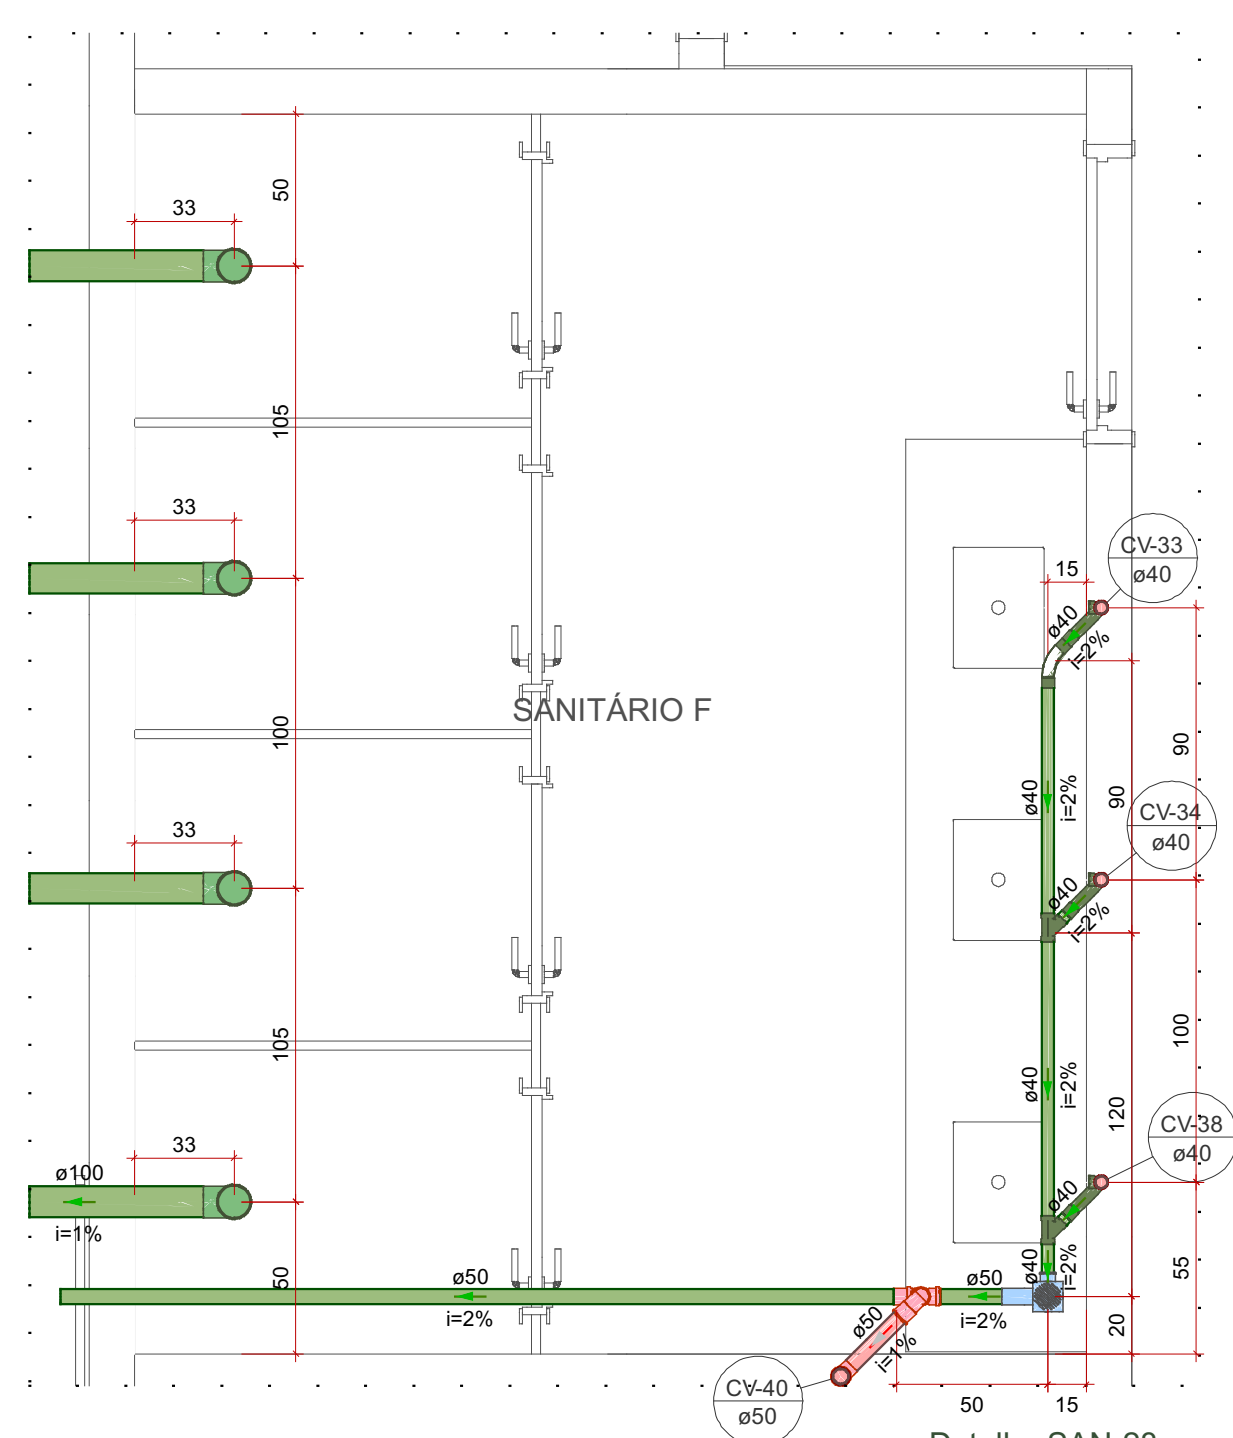

Detalhe SAN-28
Escala 1:25

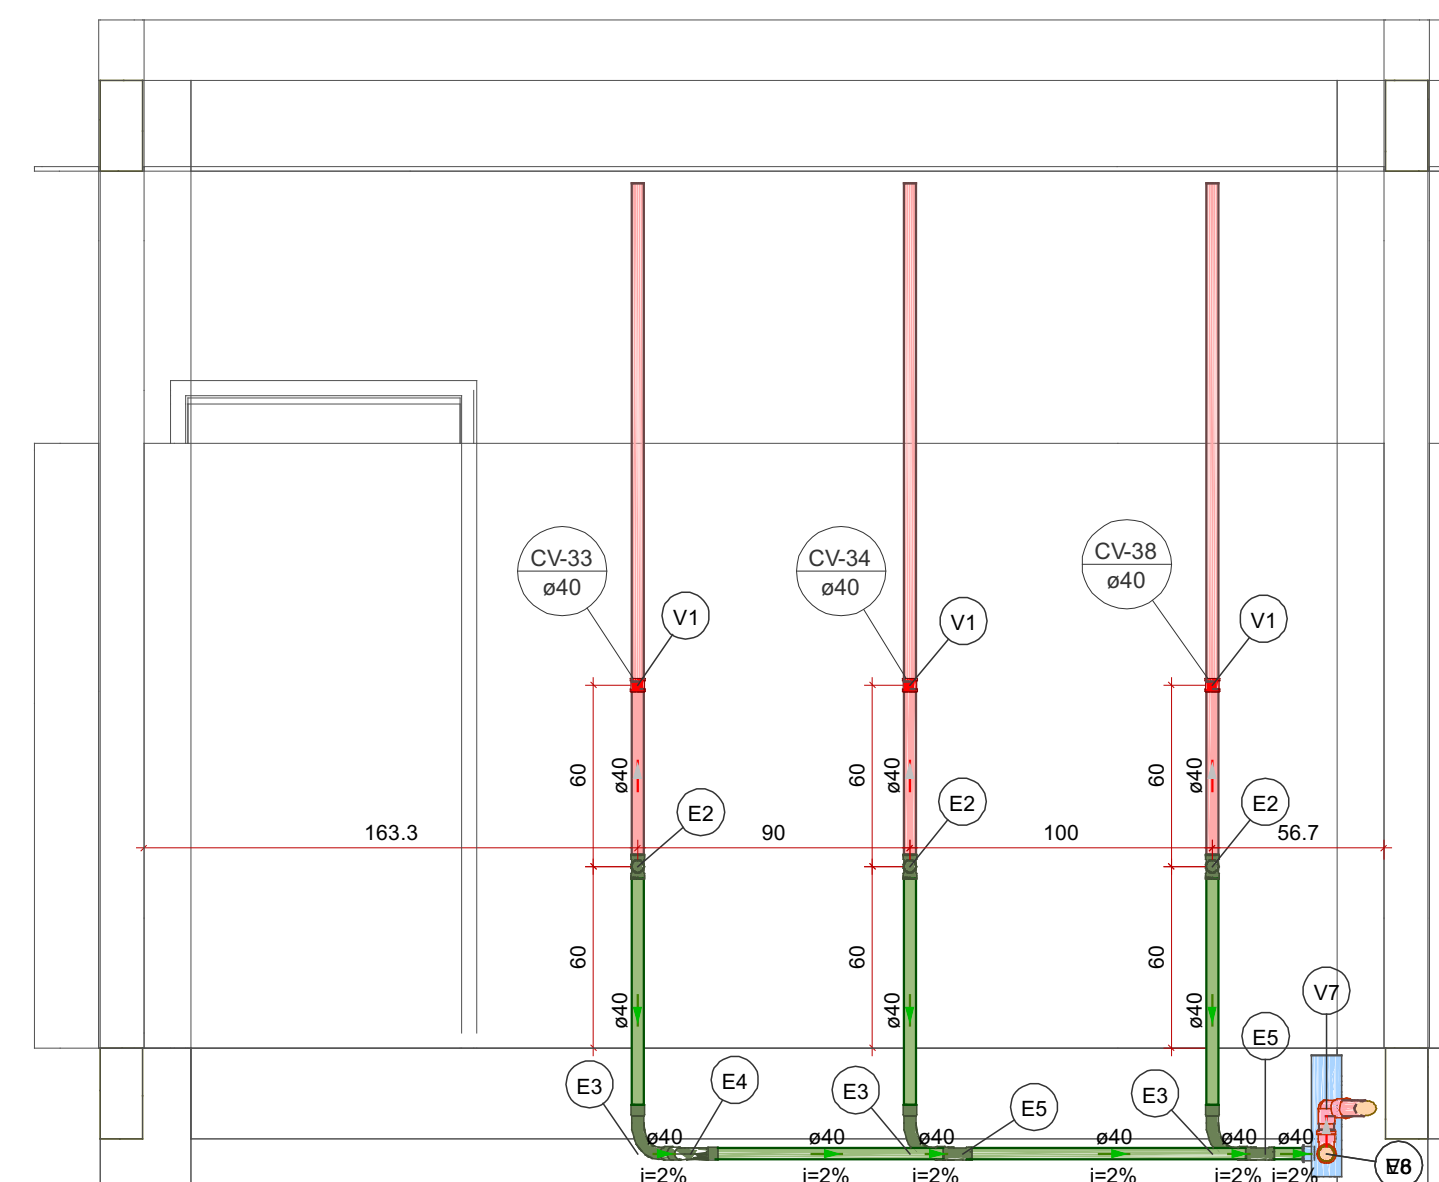

Detalhe SAN-30
Escala 1:25

Legenda de condutos - PAV. TÉRREO		
Esgoto		
		
Ventilação		
		

Lista de materiais - PAV. TÉRREO		
Esgoto		
PVC Acessórios		
Caixa sifonada	1 pc	
100x100x50		
PVC Esgoto		
Anel de borraça	2 pc	
50mm - 2"		
Curva 45 longa Amanco	1 pc	
40 mm		
Curva 90 longa	3 pc	
40 mm		
Junção simples	2 pc	
40 mm x 40 mm		
Luva	9 pc	
40 mm		
Luva simples	2 pc	
50 mm		
Tubo rígido c/ ponta lisa	4,67 m	
40 mm		
50 mm - 2"	3,14 m	
Tê 90		
40 mm	3 pc	
Ventilação		
PVC Esgoto		
Anel de borraça	3 pc	
50mm - 2"		
Curva 90 curta	1 pc	
50 mm		
Luva de correr	3 pc	
40 mm		
Tubo rígido c/ ponta lisa	1,77 m	
40 mm		
50 mm - 2"	0,38 m	
Tê sanitário		
50 mm - 50 mm	1 pc	

Legenda de peças - PAV. TÉRREO		
E2	PVC Esgoto	
	Tê 90	1pc
	40 mm	
E3	PVC Esgoto	
	Curva 90 longa	1pc
	40 mm	
E4	PVC Esgoto	
	Curva 45 longa Amanco	1pc
	40 mm	
E5	PVC Esgoto	
	Junção simples	1pc
	40 mm x 40 mm	
E8	PVC Acessórios	
	Caixa sifonada	1pc
	100x100x50	
	PVC Esgoto	
	Anel de borraça	1pc
	50mm - 2"	
V1	PVC Esgoto	
	Luva de correr	1pc
	40 mm	
V6	PVC Esgoto	
	Anel de borraça	2pc
	50mm - 2"	
	Tê sanitário	1pc
	50 mm - 50 mm	
V7	PVC Esgoto	
	Anel de borraça	1pc
	50mm - 2"	
	Curva 90 curta	1pc
	50 mm	

Legenda - PAV. TÉRREO		
	Caixa Sifonada	
	Curva 45 longa Amanco	
	Curva 90 curta- coluna bolsa	
	Curva 90 longa- desce	
	Junção simples	
	Luva de correr- sobe	
	Tê 90- superior	
	Tê sanitário- superior	


Legenda de condutos - PAV. TÉRREO

Esgoto	
Ventilação	


Legenda de peças - PAV. TERREO		
(E2)	PVC Esgoto Té 90 40 mm	1pç
(E3)	PVC Esgoto Curva 90° longa 40 mm	1pç
(E4)	PVC Esgoto Curva 45° longa Amanco 40 mm	1pç
(E5)	PVC Esgoto Junção simples 40 mm x 40 mm	1pç
(E8)	PVC Acessórios Caixa sifonada 100x100x50	1pç
	PVC Esgoto Anel de borracha 50mm - 2"	1pç
(V1)	PVC Esgoto Luva de correr 40 mm	1pç
(V6)	PVC Esgoto Anel de borracha 50mm - 2" Tê sanitário 50 mm - 50 mm	2pç 1pç
(V7)	PVC Esgoto Anel de borracha 50mm - 2" Curva 90° curta 50 mm	1pç 1pç

Legenda - PAV. TÉRREO	
	Caixa Sifonada
	Curva 45 longa Amanco
	Curva 90 curta-coluna bolsa
	Curva 90 longa-desce
	Junção simples
	Luva de correr-sobe
	Te 90- superior
	Te sanitário- superior


	RESPONSÁVEL TÉCNICO: Vitoria Eduarda Silva Lucena CREA: 0922278407/RR		
	PROPRIETÁRIO(A): PREFEITURA MUNICIPAL DE RORAINÓPOLIS CNPJ - 01.613.031/0001-80		
COORDENAÇÃO DO PROJETO: Vitoria Eduarda Silva Lucena CREA: 0922278407/RR	ENDEREÇO DO IMÓVEL: Rua I, Lote 06, Quadra 27 Loteamento Ouro Verde Rorainópolis/RR		
CONTEÚDO DA PRANCHA: Planta baixa Legendas e notas		PRANCHA: 4	
COLABORADOR DE PROJETO: Fabricio Herrera Ferreira	DATA: SET/2025	Conjunto 2	Pran. T 6

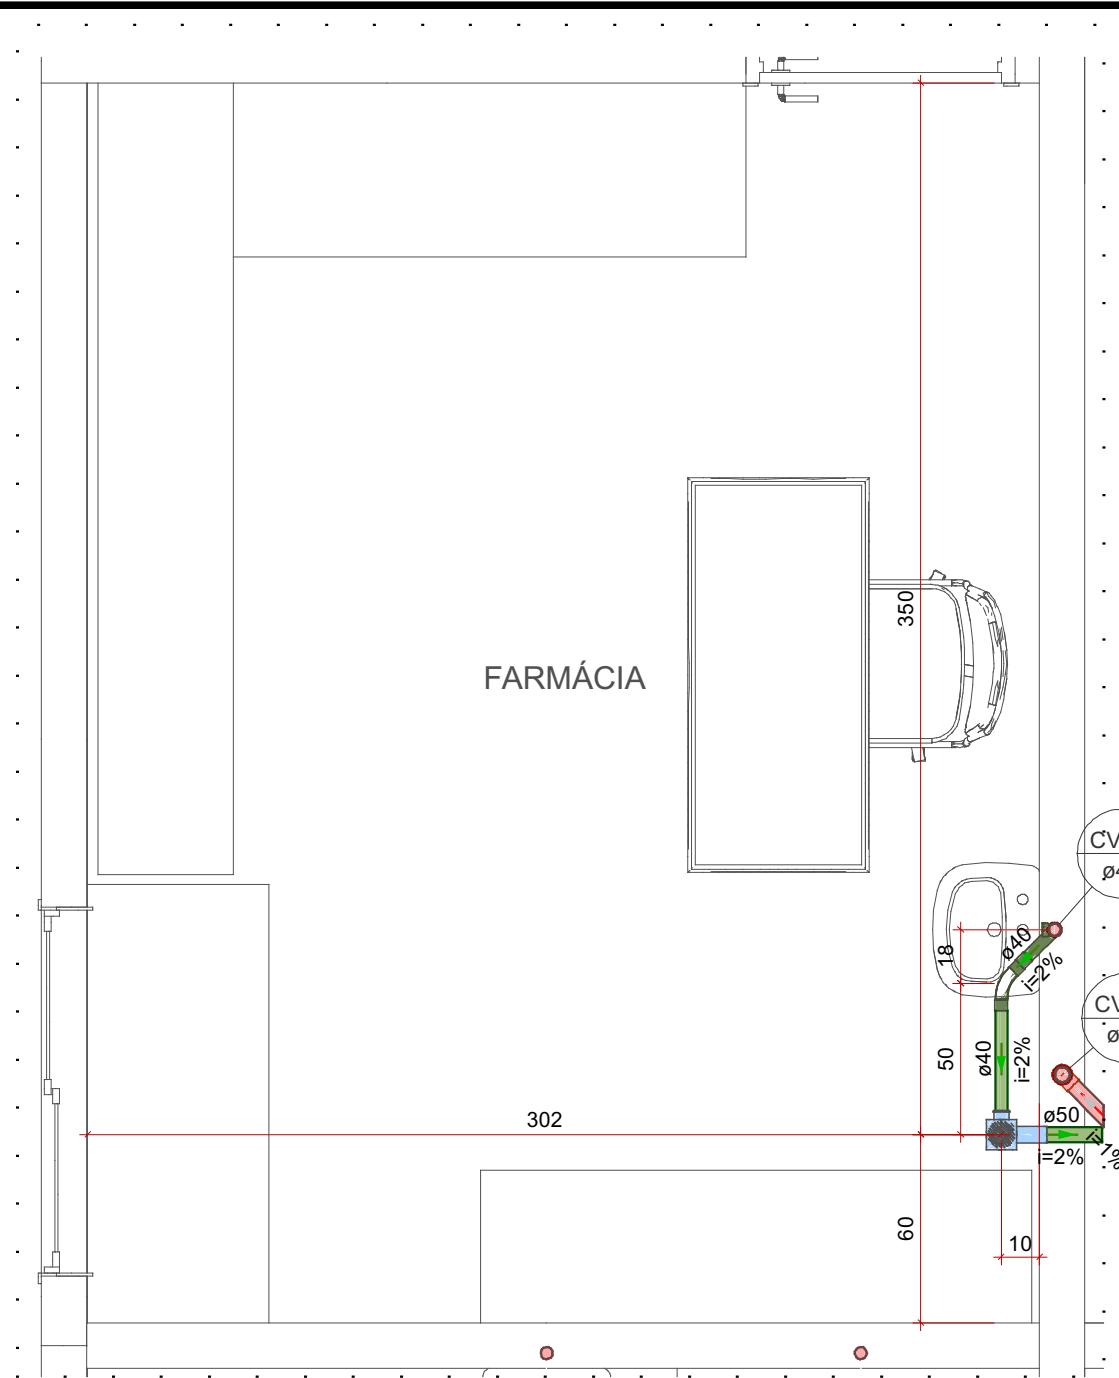

Detalhe SAN-30
Escala 1:25

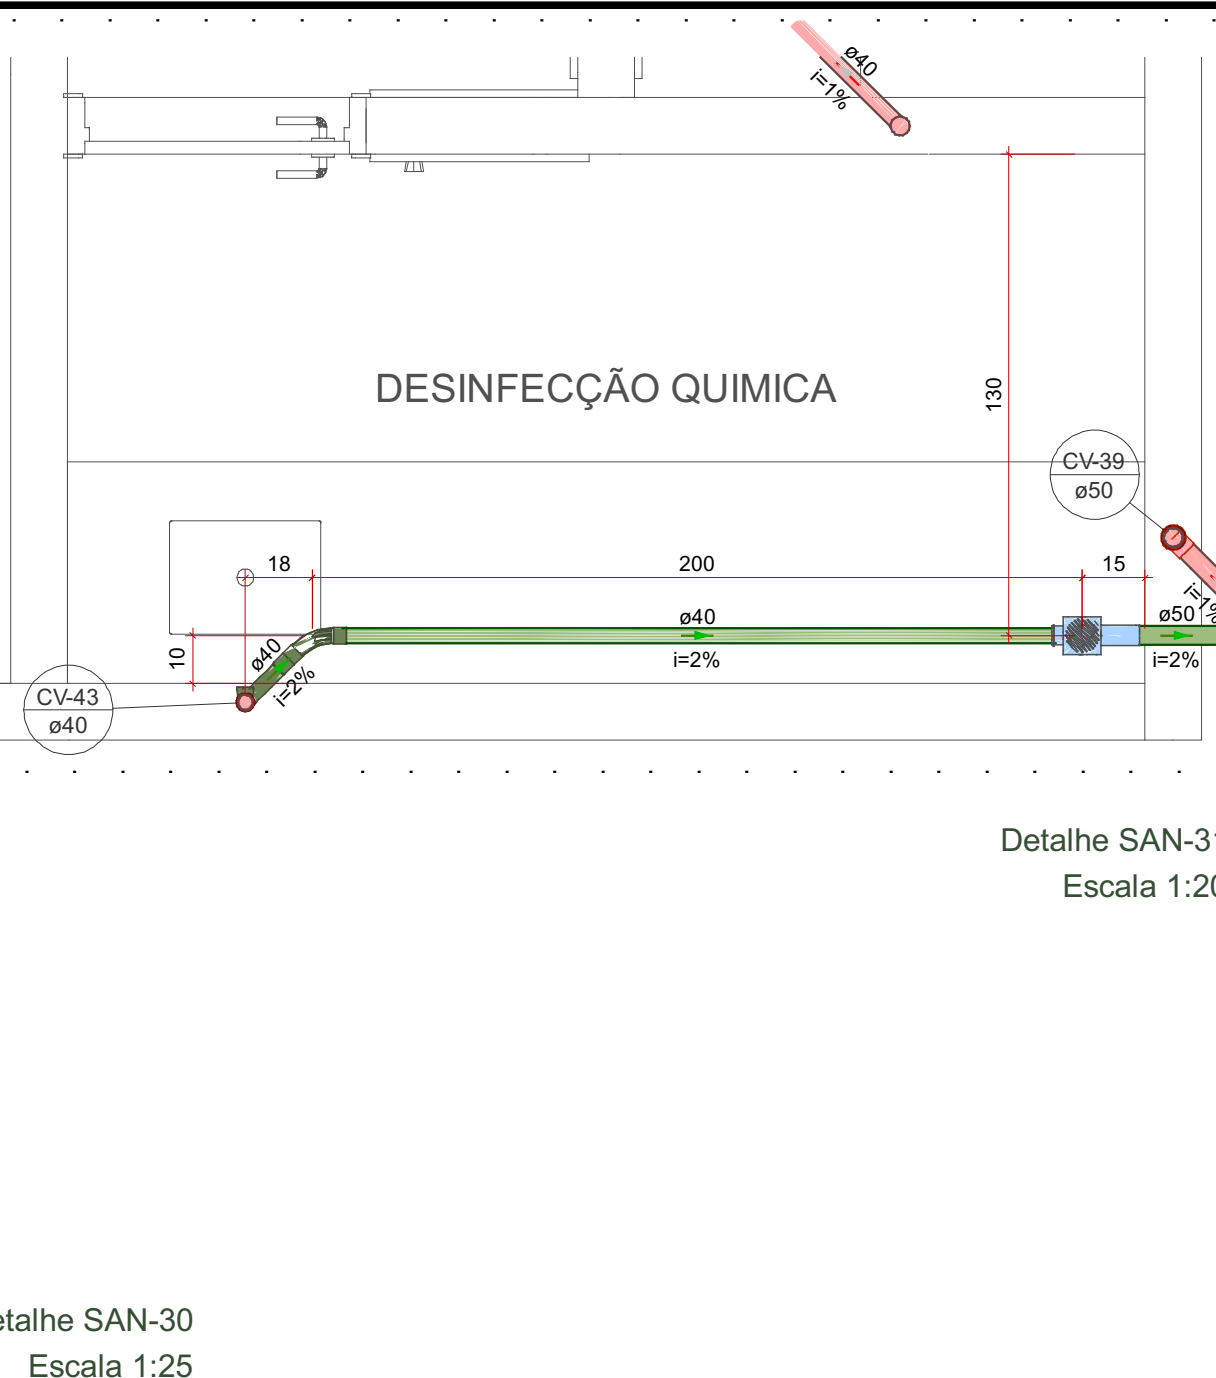

Detalhe SAN-31
Escala 1:20

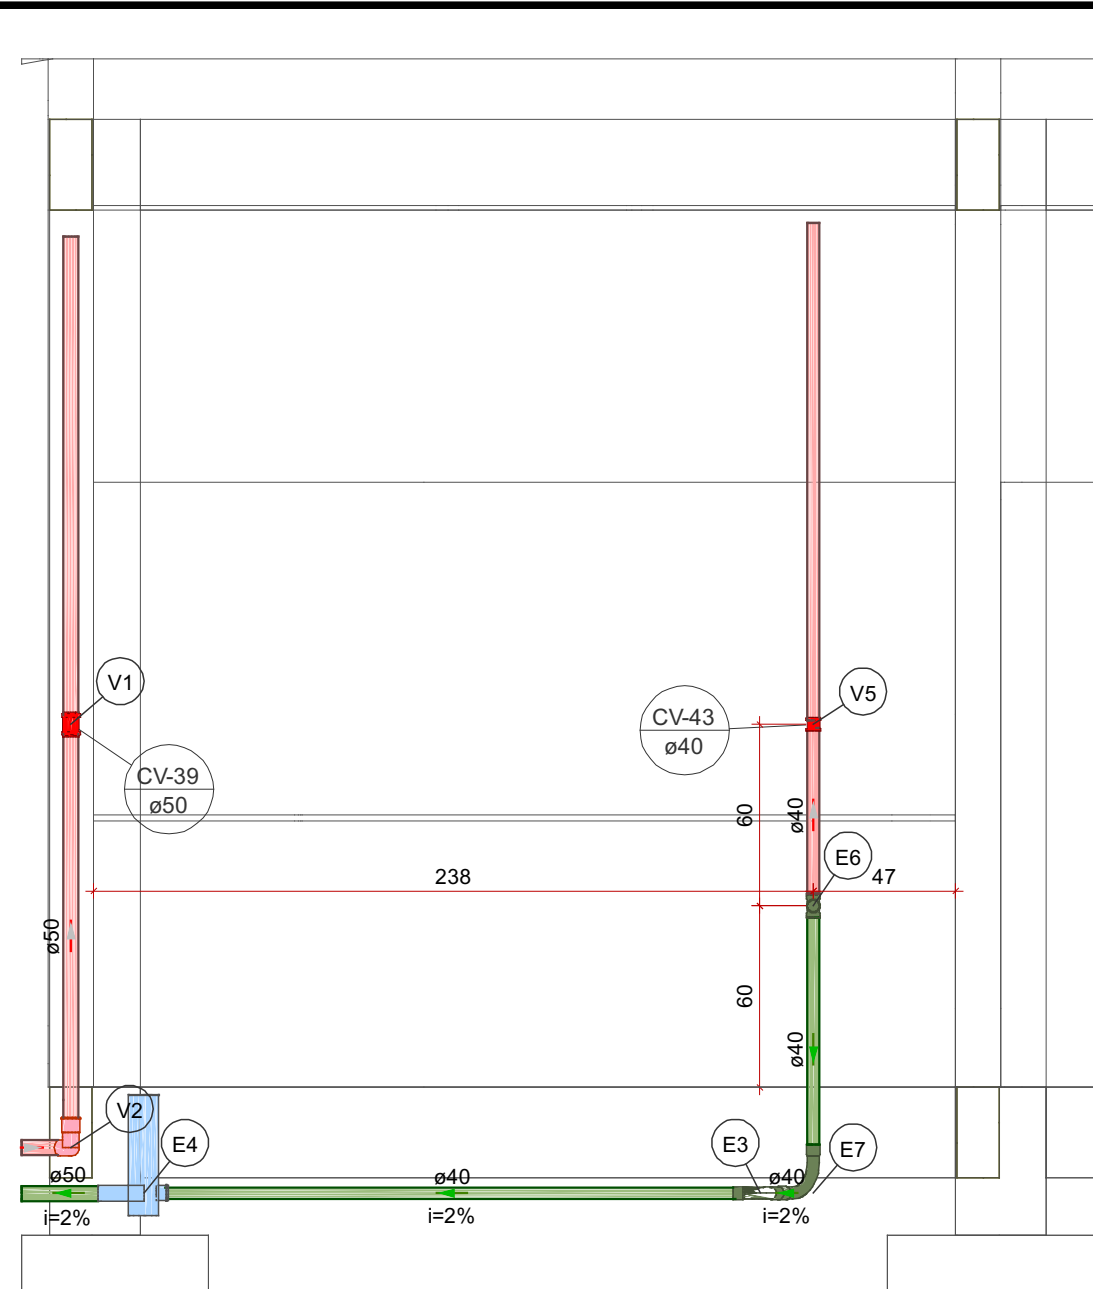


Detalhe SAN-33
Escala 1:25


Lista de materiais - PAV. TERREO	
Esgoto	
PVC Acessórios	
Caixa sifonada 100x100x50	1 pc
PVC Esgoto	
Anel de borracha 50mm - 2"	1 pc
Curva 45 longa Amanco 40 mm	1 pc
Curva 90 longa 40 mm	1 pc
Luva 40 mm	3 pc
Luva simples 50 mm	1 pc
Tubo rígido c/ ponta lisa 40 mm	2.74 m
50 mm - 2"	0.42 m
Tê 90 40 mm	1 pc
Ventilação	
PVC Esgoto	
Anel de borracha 50mm - 2"	3 pc
Curva 90 curta 40 mm	1 pc
Luva de correr 40 mm	1 pc
Luva de correr 50 mm	1 pc
Tubo rígido c/ ponta lisa 40 mm	0.59 m
50 mm - 2"	1.65 m

Legenda de condutos - PAV. TERREO	
Esgoto	
Ventilação	


Legenda de peças - PAV. TERREO	
E3	PVC Esgoto
E4	Caixa sifonada
E5	Curva 90 longa Amanco 40 mm
E6	PVC Acessórios
E7	Caixa sifonada 100x100x50
V1	PVC Esgoto
V2	Anel de borracha 50mm - 2"
V3	PVC Esgoto
V4	Tê 90 40 mm
V5	PVC Esgoto
V6	Curva 90 longa Amanco 40 mm
V7	PVC Esgoto
V8	Anel de borracha 50mm - 2"
V9	PVC Esgoto
V10	Curva 90 curta 40 mm
V11	PVC Esgoto
V12	Anel de borracha 50mm - 2"
V13	PVC Esgoto
V14	Curva 90 longa Amanco 40 mm
V15	PVC Esgoto
V16	Anel de borracha 50mm - 2"
V17	PVC Esgoto
V18	Curva 90 curta 40 mm
V19	PVC Esgoto
V20	Anel de borracha 50mm - 2"
V21	PVC Esgoto
V22	Curva 90 longa Amanco 40 mm
V23	PVC Esgoto
V24	Anel de borracha 50mm - 2"
V25	PVC Esgoto
V26	Curva 90 curta 40 mm
V27	PVC Esgoto
V28	Anel de borracha 50mm - 2"
V29	PVC Esgoto
V30	Curva 90 longa Amanco 40 mm
V31	PVC Esgoto
V32	Anel de borracha 50mm - 2"
V33	PVC Esgoto
V34	Curva 90 curta 40 mm
V35	PVC Esgoto
V36	Anel de borracha 50mm - 2"
V37	PVC Esgoto
V38	Curva 90 longa Amanco 40 mm
V39	PVC Esgoto
V40	Anel de borracha 50mm - 2"
V41	PVC Esgoto
V42	Curva 90 curta 40 mm
V43	PVC Esgoto
V44	Anel de borracha 50mm - 2"
V45	PVC Esgoto
V46	Curva 90 longa Amanco 40 mm
V47	PVC Esgoto
V48	Anel de borracha 50mm - 2"
V49	PVC Esgoto
V50	Curva 90 curta 40 mm
V51	PVC Esgoto
V52	Anel de borracha 50mm - 2"
V53	PVC Esgoto
V54	Curva 90 longa Amanco 40 mm
V55	PVC Esgoto
V56	Anel de borracha 50mm - 2"
V57	PVC Esgoto
V58	Curva 90 curta 40 mm
V59	PVC Esgoto
V60	Anel de borracha 50mm - 2"
V61	PVC Esgoto
V62	Curva 90 longa Amanco 40 mm
V63	PVC Esgoto
V64	Anel de borracha 50mm - 2"
V65	PVC Esgoto
V66	Curva 90 curta 40 mm
V67	PVC Esgoto
V68	Anel de borracha 50mm - 2"
V69	PVC Esgoto
V70	Curva 90 longa Amanco 40 mm
V71	PVC Esgoto
V72	Anel de borracha 50mm - 2"
V73	PVC Esgoto
V74	Curva 90 curta 40 mm
V75	PVC Esgoto
V76	Anel de borracha 50mm - 2"
V77	PVC Esgoto
V78	Curva 90 longa Amanco 40 mm
V79	PVC Esgoto
V80	Anel de borracha 50mm - 2"
V81	PVC Esgoto
V82	Curva 90 curta 40 mm
V83	PVC Esgoto
V84	Anel de borracha 50mm - 2"
V85	PVC Esgoto
V86	Curva 90 longa Amanco 40 mm
V87	PVC Esgoto
V88	Anel de borracha 50mm - 2"
V89	PVC Esgoto
V90	Curva 90 curta 40 mm
V91	PVC Esgoto
V92	Anel de borracha 50mm - 2"
V93	PVC Esgoto
V94	Curva 90 longa Amanco 40 mm
V95	PVC Esgoto
V96	Anel de borracha 50mm - 2"
V97	PVC Esgoto
V98	Curva 90 curta 40 mm
V99	PVC Esgoto
V100	Anel de borracha 50mm - 2"

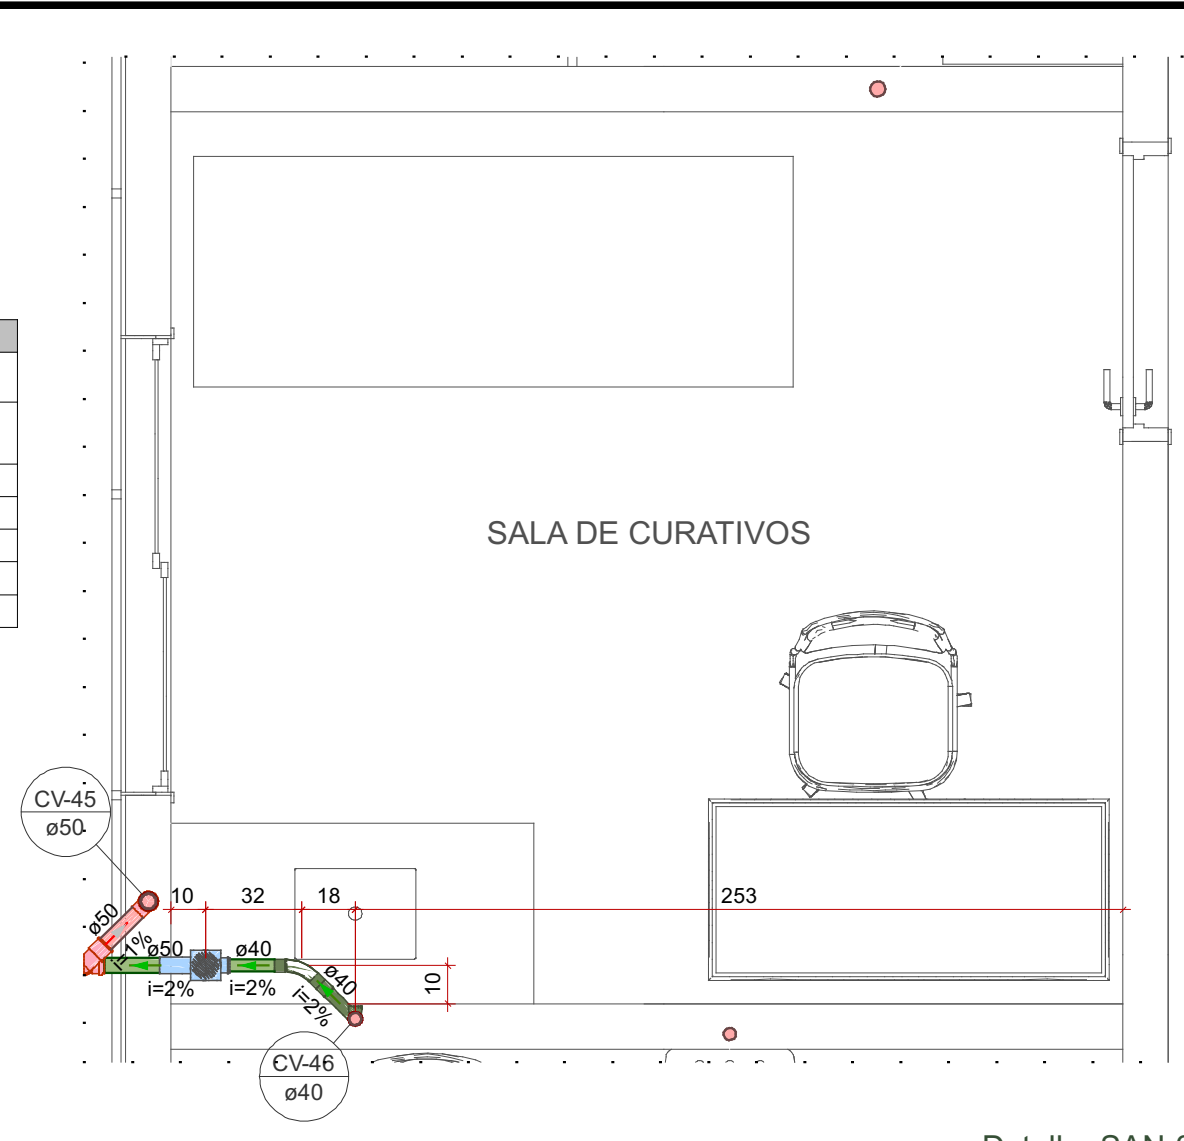

Detalhe SAN-33
Escala 1:25

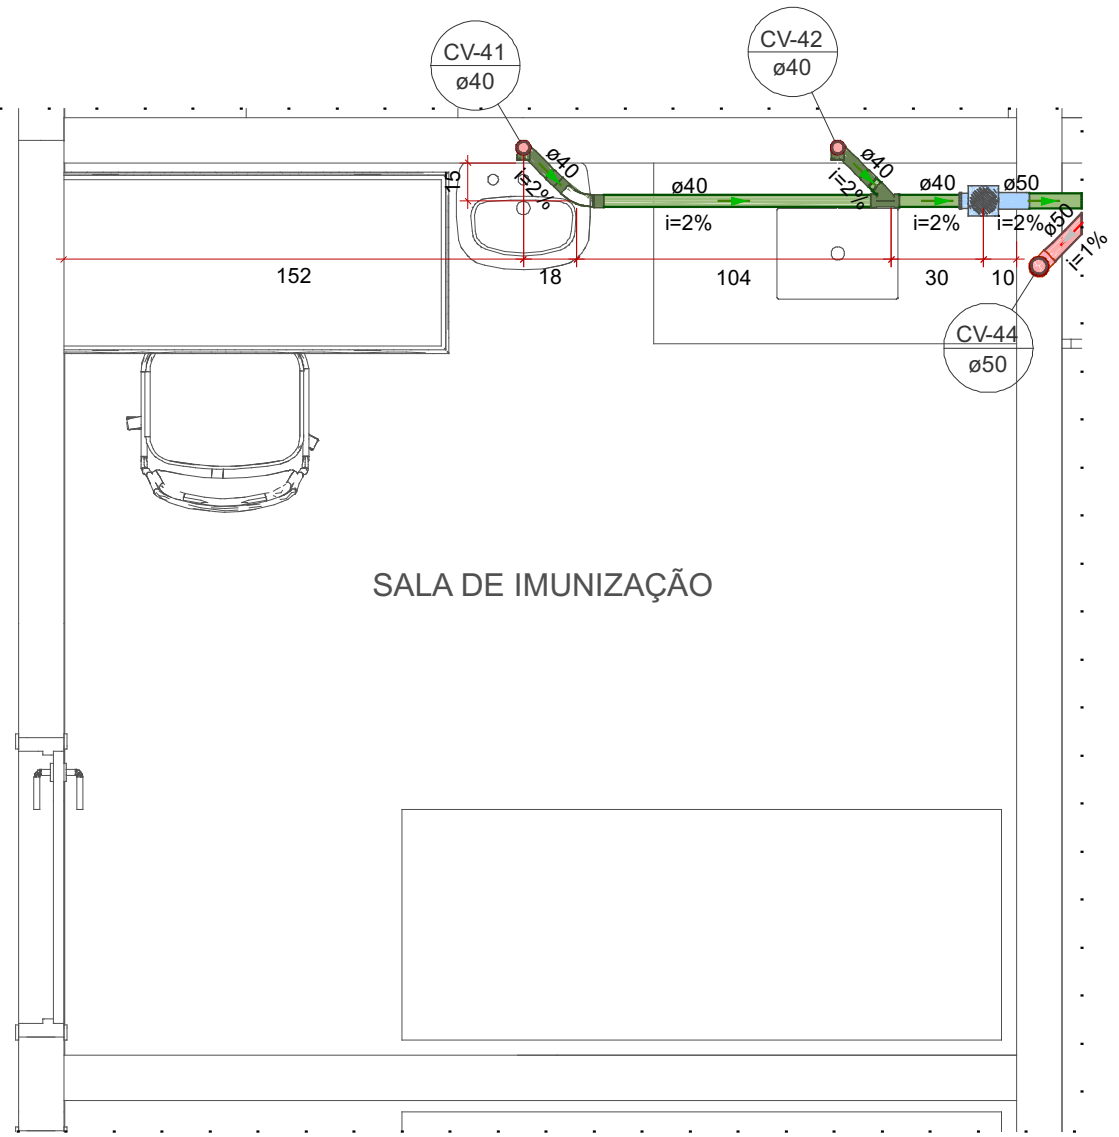

Detalhe SAN-34
Escala 1:25

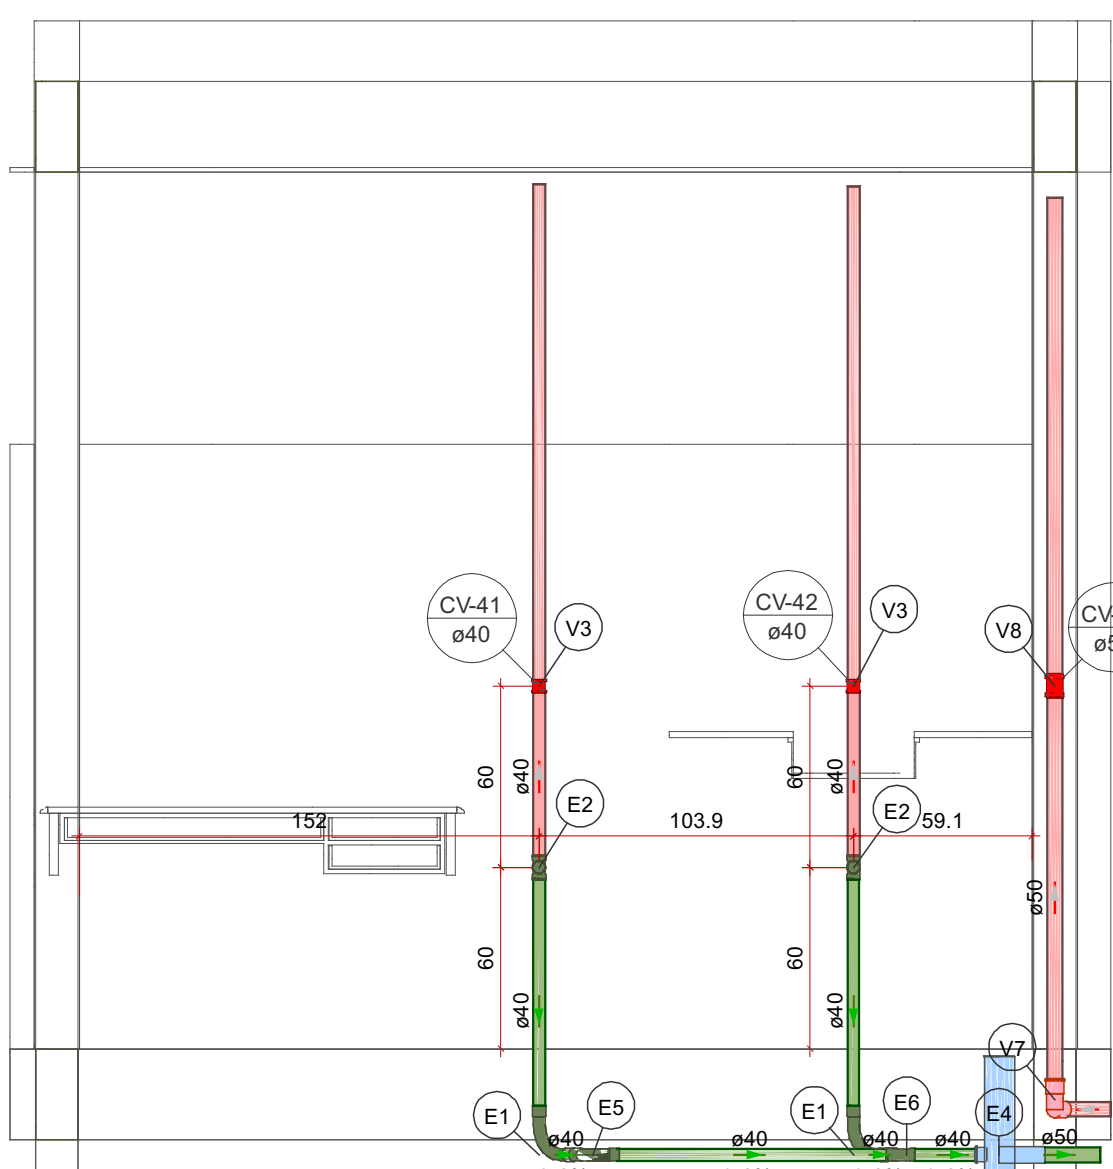


Detalhe SAN-36
Escala 1:25

Lista de materiais - PAV. TERREO	
Esgoto	
PVC Acessórios	
Caixa sifonada 100x100x50	1 pc
PVC Esgoto	
Anel de borracha 50mm - 2"	1 pc
Curva 45 longa Amanco 40 mm	1 pc
Curva 90 longa 40 mm	2 pc
Junção simples 40 mm x 40 mm	1 pc
Luva 40 mm	6 pc
Luva simples 50 mm	1 pc
Tubo rígido c/ ponta lisa 40 mm	2.98 m
50 mm - 2"	0.32 m
Tê 90 40 mm	2 pc
Ventilação	
PVC Esgoto	
Anel de borracha 50mm - 2"	3 pc
Curva 90 curta 40 mm	1 pc
Luva de correr 40 mm	2 pc
Luva de correr 50 mm	1 pc
Tubo rígido c/ ponta lisa 40 mm	1.18 m
50 mm - 2"	1.50 m

Legenda de condutos - PAV. TERREO	
Esgoto	
Ventilação	

Legenda de peças - PAV. TERREO	
E1	PVC Esgoto
E2	Caixa sifonada
E3	Curva 90 longa Amanco 40 mm
E4	PVC Acessórios
E5	Caixa sifonada 100x100x50
E6	PVC Esgoto
E7	Anel de borracha 50mm - 2"
E8	PVC Esgoto
E9	Curva 45 longa Amanco 40 mm
E10	PVC Esgoto
E11	Junção simples 40 mm x 40 mm
E12	Luva de correr 40 mm
E13	Luva de correr 50 mm
E14	PVC Esgoto
E15	Anel de borracha 50mm - 2"
E16	PVC Esgoto
E17	Curva 90 curta 40 mm
E18	PVC Esgoto
E19	Anel de borracha 50mm - 2"
E20	PVC Esgoto
E21	Curva 90 longa Amanco 40 mm
E22	PVC Esgoto
E23	Anel de borracha 50mm - 2"
E24	PVC Esgoto
E25	Curva 90 curta 40 mm
E26	PVC Esgoto
E27	Anel de borracha 50mm - 2"
E28	PVC Esgoto
E29	Curva 90 longa Amanco 40 mm
E30	PVC Esgoto
E31	Anel de borracha 50mm - 2"
E32	PVC Esgoto
E33	Curva 90 curta 40 mm
E34	PVC Esgoto
E35	Anel de borracha 50mm - 2"
E36	PVC Esgoto
E37	Curva 90 longa Amanco 40 mm
E38	PVC Esgoto
E39	Anel de borracha 50mm - 2"
E40	PVC Esgoto
E41	Curva 90 curta 40 mm
E42	PVC Esgoto
E43	Anel de borracha 50mm - 2"
E44	PVC Esgoto
E45	Curva 90 longa Amanco 40 mm
E46	PVC Esgoto
E47	Anel de borracha 50mm - 2"
E48	PVC Esgoto
E49	Curva 90 curta 40 mm
E50	PVC Esgoto
E51	Anel de borracha 50mm - 2"
E52	PVC Esgoto
E53	Curva 90 longa Amanco 40 mm
E54	PVC Esgoto
E55	Anel de borracha 50mm - 2"
E56	PVC Esgoto
E57	Curva 90 curta 40 mm
E58	PVC Esgoto
E59	Anel de borracha 50mm - 2"
E60	PVC Esgoto
E61	Curva 90 longa Amanco 40 mm
E62	PVC Esgoto
E63	Anel de borracha 50mm - 2"
E64	PVC Esgoto
E65	Curva 90 curta 40 mm
E66	PVC Esgoto
E67	Anel de borracha 50mm - 2"
E68	PVC Esgoto
E69	Curva 90 longa Amanco 40 mm
E70	PVC Esgoto
E71	Anel de borracha 50mm - 2"
E72	PVC Esgoto
E73	Curva 90 curta 40 mm
E74	PVC Esgoto
E75	Anel de borracha 50mm - 2"
E76	PVC Esgoto
E77	Curva 90 longa Amanco 40 mm
E78	PVC Esgoto
E79	Anel de borracha 50mm - 2"
E80	PVC Esgoto
E81	Curva 90 curta 40 mm
E82	PVC Esgoto
E83	Anel de borracha 50mm - 2"
E84	PVC Esgoto
E85	Curva 90 longa Amanco 40 mm
E86	PVC Esgoto
E87	Anel de borracha 50mm - 2"
E88	PVC Esgoto
E89	Curva 90 curta 40 mm
E90	PVC Esgoto
E91	Anel de borracha 50mm - 2"
E92	PVC Esgoto
E93	Curva 90 longa Amanco 40 mm
E94	PVC Esgoto
E95	Anel de borracha 50mm - 2"
E96	PVC Esgoto
E97	Curva 90 curta 40 mm
E98	PVC Esgoto
E99	Anel de borracha 50mm - 2"
E100	PVC Esgoto

Legenda - PAV. TERREO	
E1	Caixa Sifonada
E2	Curva 45 longa Amanco
E3	Curva 90 curta-columa bolsa
E4	Curva 90 longa-desce
E5	Junção simples
E6	Luva de correr-columa
E7	Luva de correr-sobe
E8	Tê 90-superior

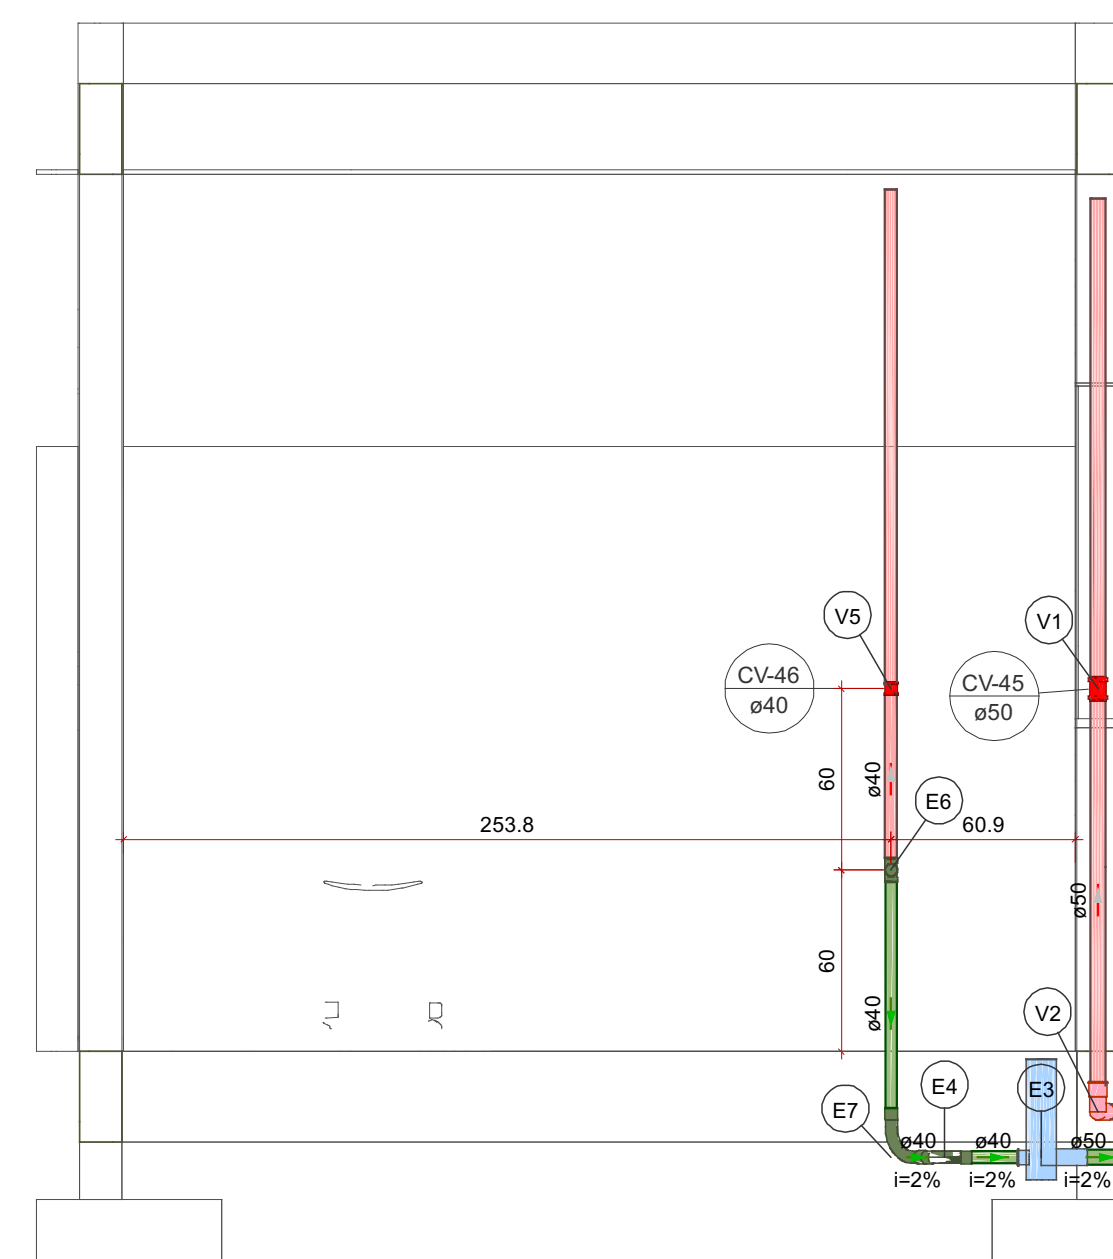


Detalhe SAN-37
Escala 1:25

Lista de materiais - PAV. TERREO	
Esgoto	
PVC Acessórios	
Caixa sifonada 100x100x50	1 pc
PVC Esgoto	
Anel de borracha 50mm - 2"	1 pc
Curva 45 longa Amanco 40 mm	1 pc
Curva 90 longa 40 mm	1 pc
Luva 40 mm	3 pc
Luva simples 50 mm	1 pc
Tubo rígido c/ ponta lisa 40 mm	0.98 m
50 mm - 2"	0.32 m
Tê 90 40 mm	1 pc
Ventilação	
PVC Esgoto	
Anel de borracha 50mm - 2"	3 pc
Curva 90 curta 40 mm	1 pc
Luva de correr 40 mm	2 pc
Luva de correr 50 mm	1 pc
Tubo rígido c/ ponta lisa 40 mm	0.59 m
50 mm - 2"	1.58 m


Legenda de condutos - PAV. TERREO	
Esgoto	
Ventilação	

Legenda de peças - PAV. TERREO	
E3	PVC Acessórios
E4	Caixa sifonada 100x100x50
E5	PVC Esgoto
E6	Anel de borracha 50mm - 2"
E7	PVC Esgoto
E8	Curva 45 longa Amanco 40 mm
E9	PVC Esgoto
E10	Curva 90 longa Amanco 40 mm
E11	PVC Esgoto
E12	Anel de borracha 50mm - 2"
E13	PVC Esgoto
E14	Curva 90 curta-columa bolsa
E15	Curva 90 longa-desce
E16	Junção simples
E17	Luva de correr-columa
E18	Luva de correr-sobe
E19	Tê 90-superior

Legenda - PAV. TERREO	
E1	Caixa Sifonada
E2	Curva 45 longa Amanco
E3	Curva 90 curta-columa bolsa
E4	Curva 90 longa-desce
E5	Junção simples
E6	Luva de correr-columa
E7	Luva de correr-sobe
E8	Tê 90-superior

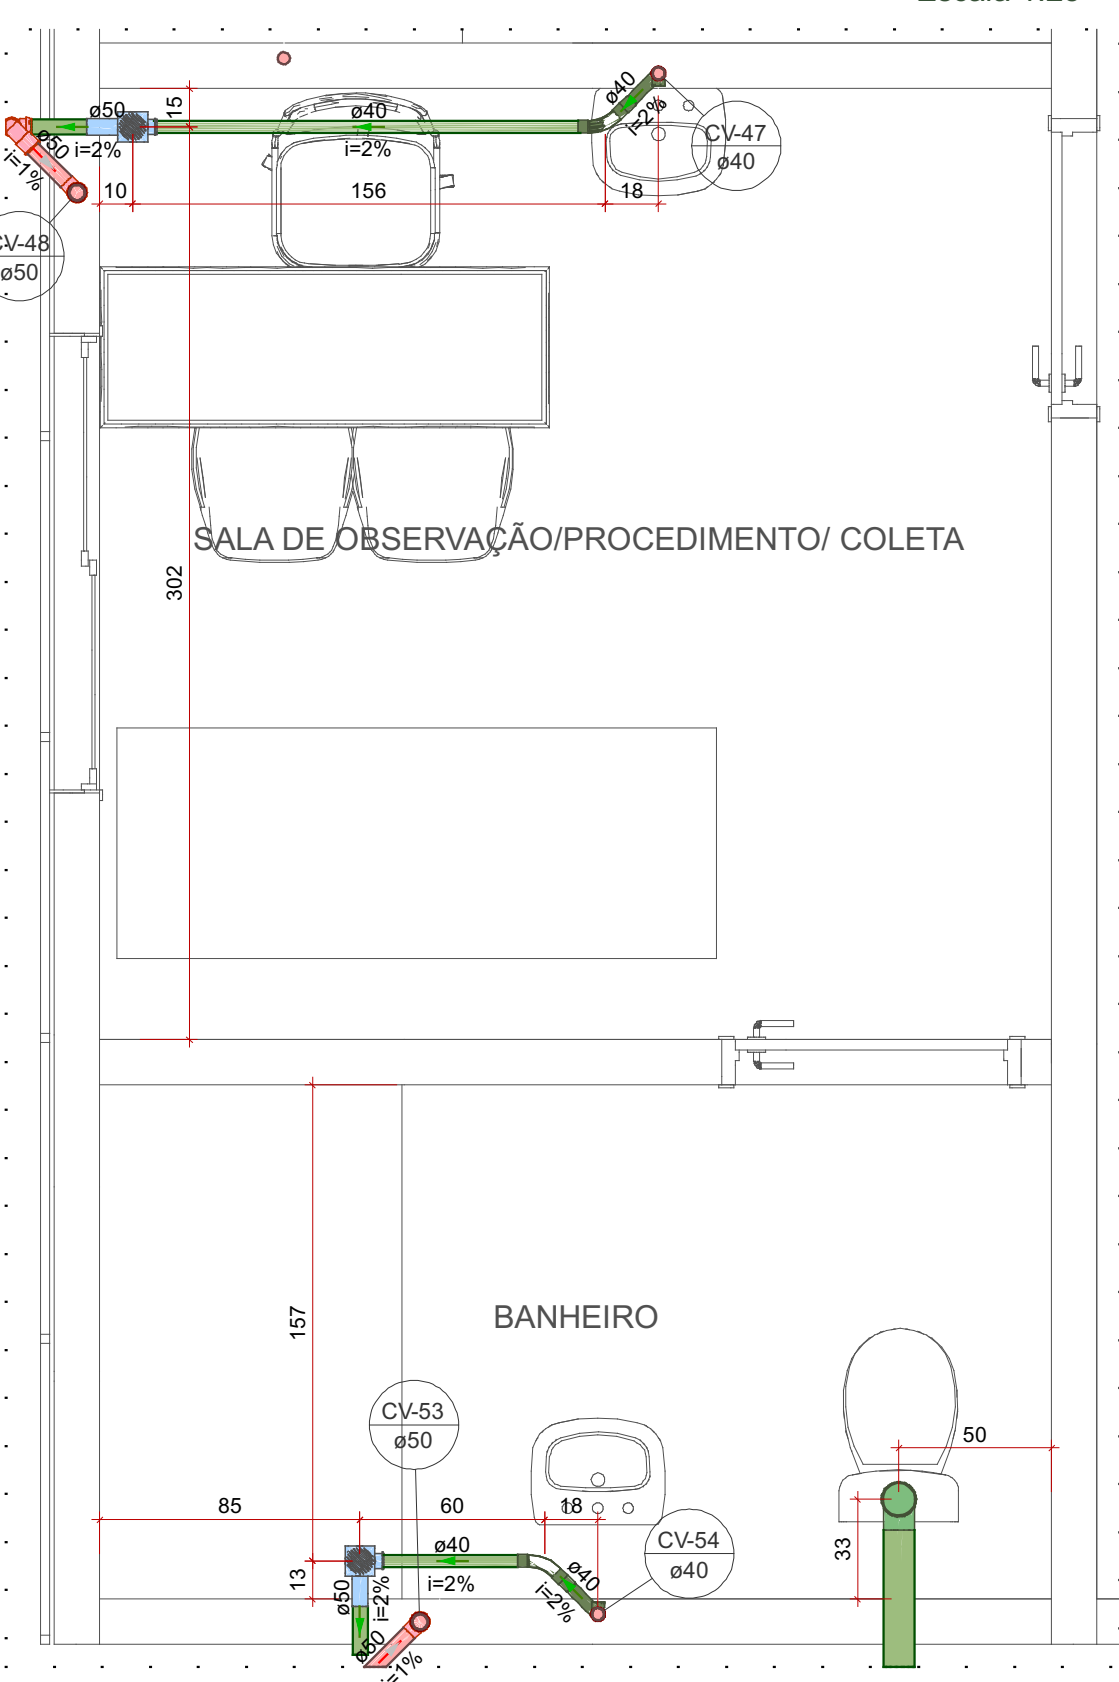

Detalhe SAN-37
Escala 1:25

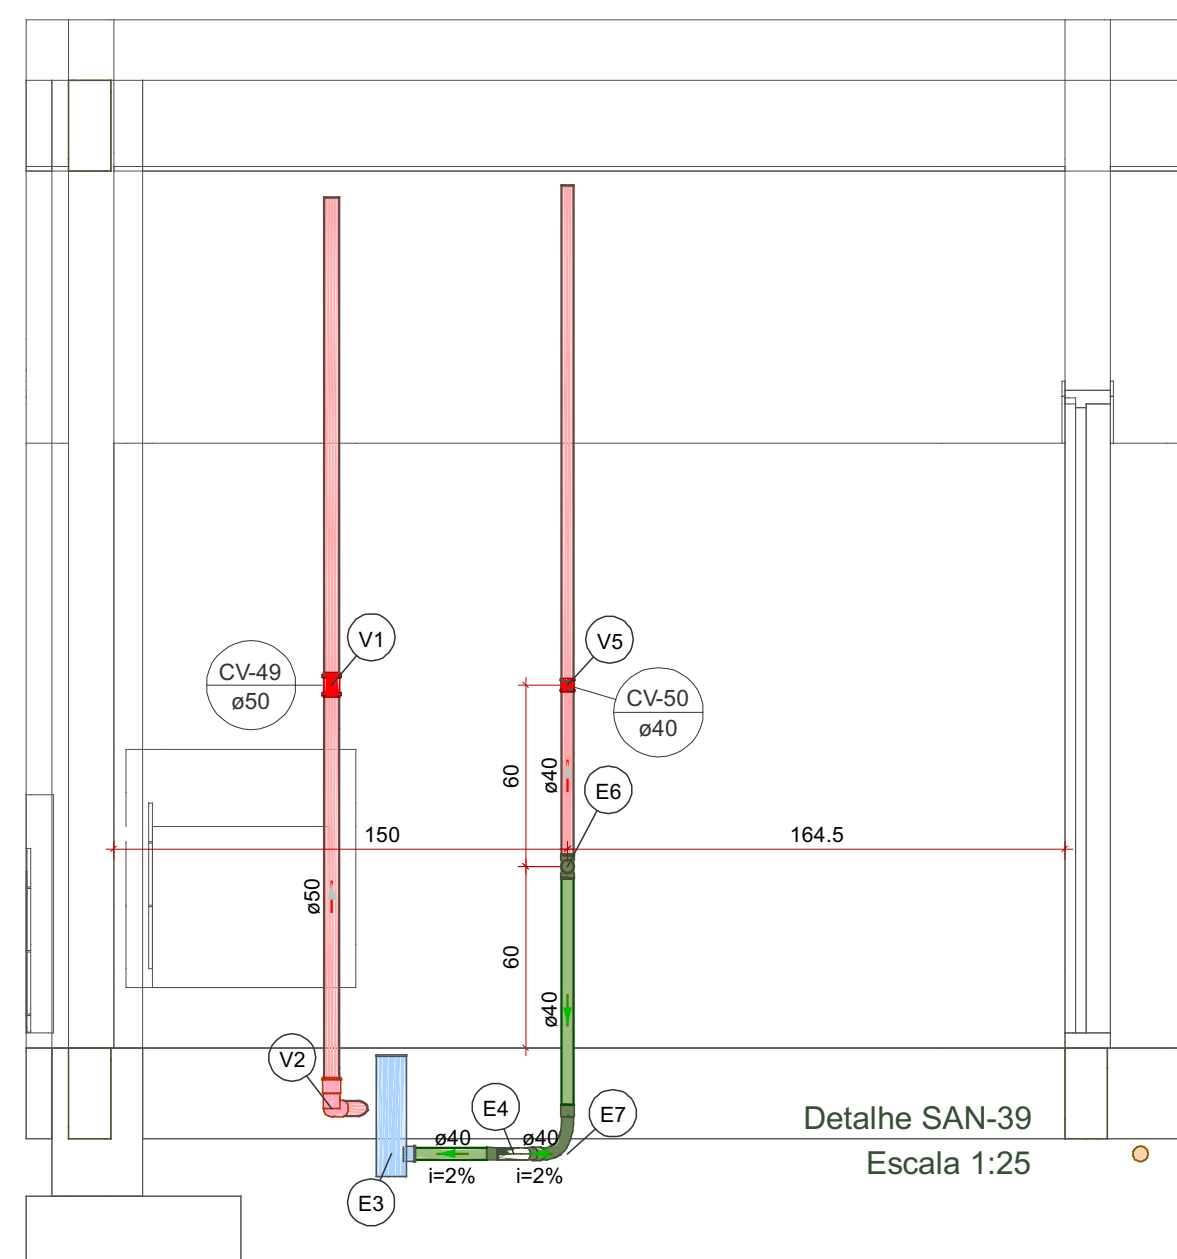


Detalhe SAN-39
Escala 1:25

Lista de materiais - PAV. TERREO	
Esgoto	
PVC Acessórios	
Caixa sifonada 100x100x50	1 pc
PVC Esgoto	
Anel de borracha 50mm - 2"	2 pc
Curva 45 longa Amanco 40 mm	1 pc
Curva 90 longa 40 mm	1 pc
Luva 40 mm	3 pc
Luva simples 50 mm	2 pc
Tubo rígido c/ ponta lisa 40 mm	1.1 m
50 mm - 2"	3.21 m
Tê 90 40 mm	1 pc
Ventilação	
PVC Esgoto	
Anel de borracha 50mm - 2"	3 pc
Curva 90 curta 40 mm	1 pc
Luva de correr 40 mm	1 pc
Luva de correr 50 mm	1 pc
Tubo rígido c/ ponta lisa 40 mm	0.59 m
50 mm - 2"	1.56 m

Legenda de condutos - PAV. TERREO	
Esgoto	
Ventilação	


Legenda de peças - PAV. TERREO	
E3	PVC Acessórios
E4	Caixa sifonada 100x100x50
E5	PVC Esgoto
E6	Anel de borracha 50mm - 2"
E7	PVC Esgoto

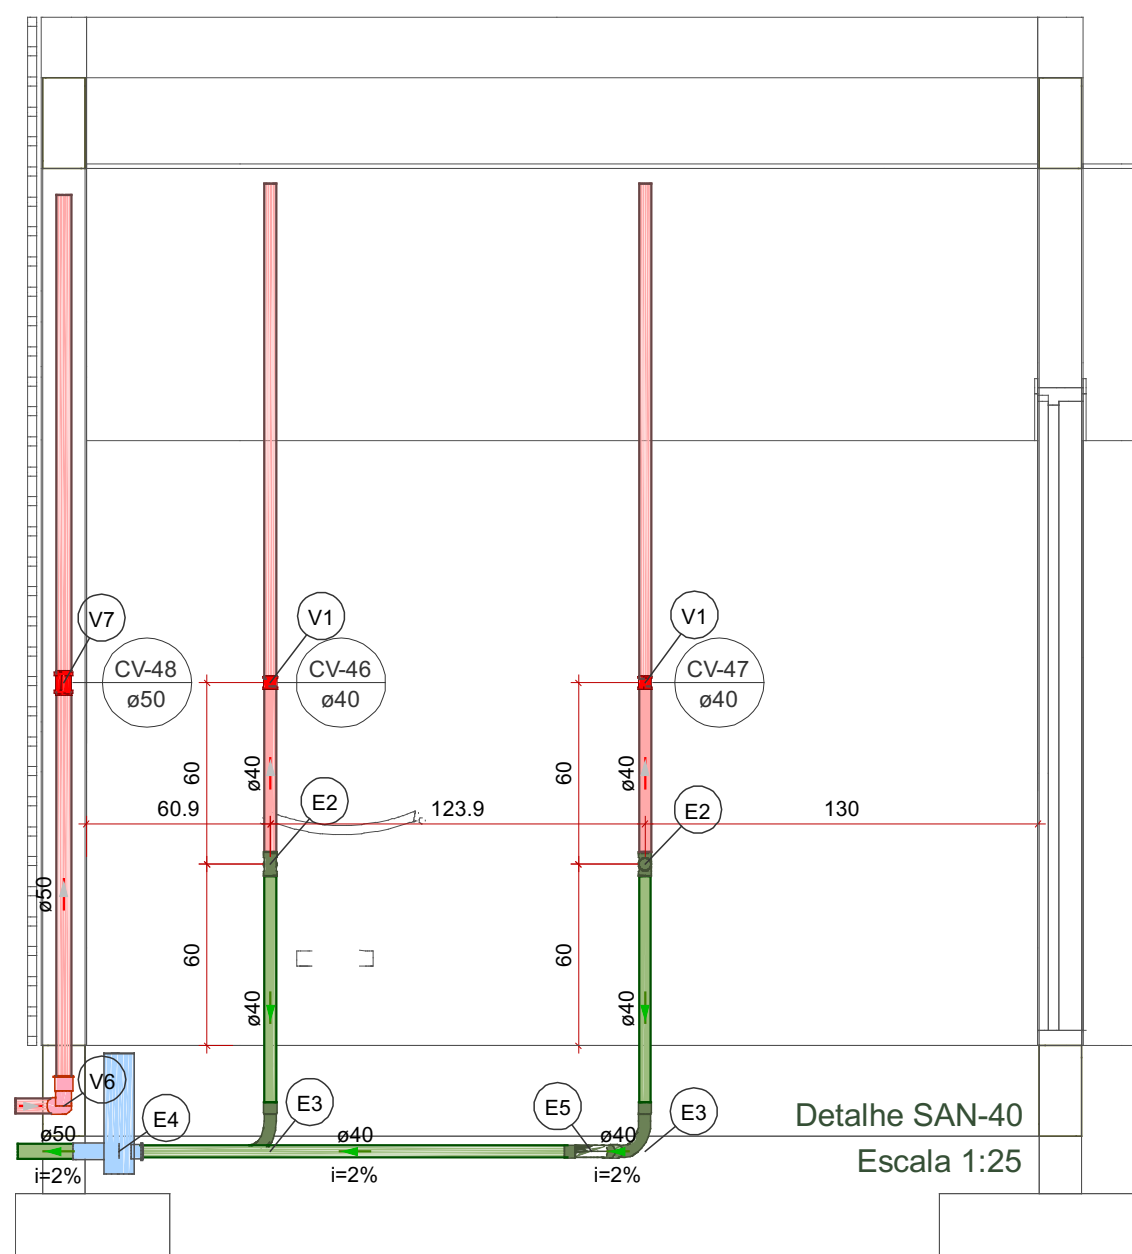


Lista de materiais - PAV. TERREO	
Esgoto	
PVC Acessórios	
Caixa sifonada 100x100x50	1 pc
PVC Esgoto	
Anel de borracha 50mm - 2"	1 pc
Curva 45 longa Amanco 40 mm	1 pc
Curva 90 longa 40 mm	2 pc
Luva 40 mm	5 pc
Luva simples 50 mm	1 pc
Tubo rígido c/ ponta lisa 40 mm	3.03 m
50 mm - 2"	0.32 m
Tê 90 40 mm	2 pc
Ventilação	
PVC Esgoto	
Anel de borracha 50mm - 2"	3 pc
Curva 90 curta 50 mm	1 pc
Luva de correr 40 mm	2 pc
50 mm	1 pc
Tubo rígido c/ ponta lisa 40 mm	1.18 m
50 mm - 2"	1.59 m

Legenda de condutos - PAV. TERREO	
Esgoto	
Ventilação	
Legenda de peças - PAV. TERREO	
E2	PVC Esgoto Tê 90 40 mm 1pc
E3	PVC Esgoto Curva 90 longa 40 mm 1pc
E4	PVC Acessórios Caixa sifonada 100x100x50 1pc
E5	PVC Esgoto Anel de borracha 50mm - 2" 1pc
V1	PVC Esgoto Luva de correr 40 mm 1pc
V6	PVC Esgoto Anel de borracha 50mm - 2" 1pc
V7	PVC Esgoto Curva 90 curta 50 mm 1pc
V7	PVC Esgoto Anel de borracha 50mm - 2" 2pc
	Luva de correr 50 mm 1pc


Legenda - PAV. TERREO	
Caixa Sifonada	
Curva 45 longa Amanco	
Curva 90 curta- coluna bolsa	
Curva 90 longa- sobre	
Luva de correr- coluna	
Luva de correr- sobre	
Tê 90- superior	

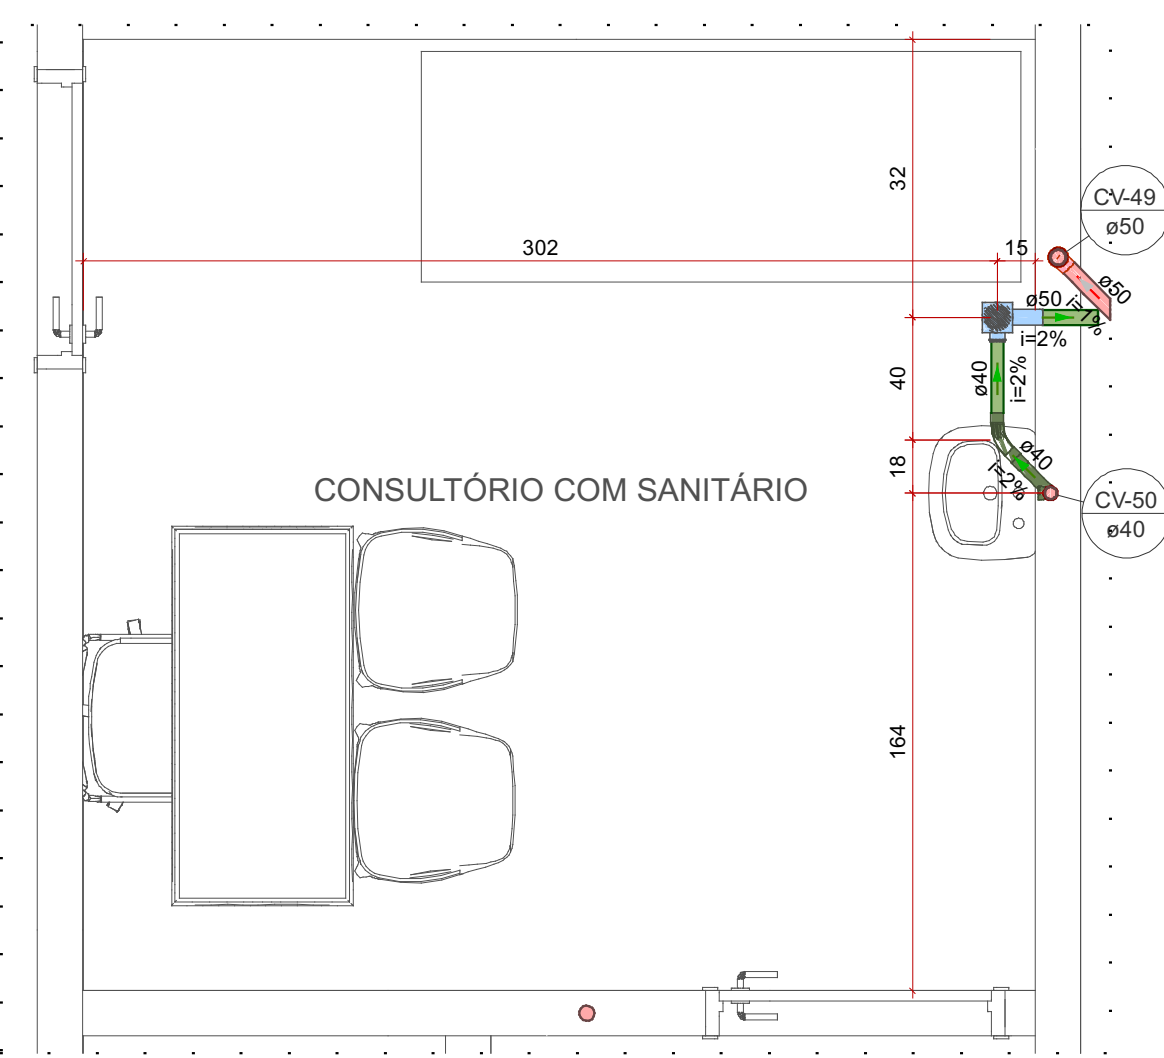

Detalhe SAN-40
Escala 1:25

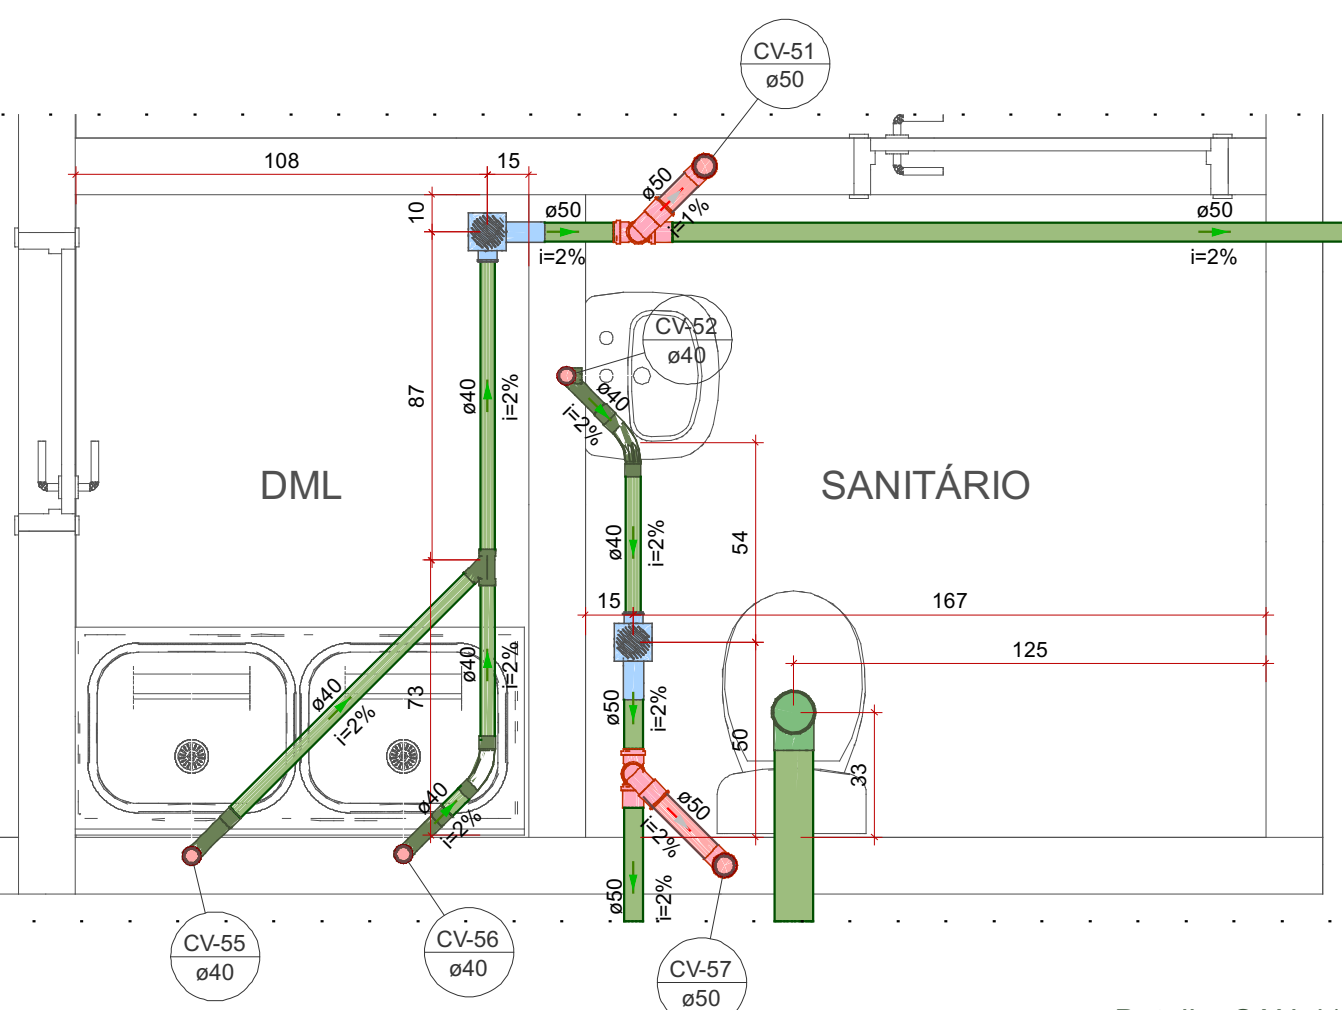


Detalhe SAN-41
Escala 1:20

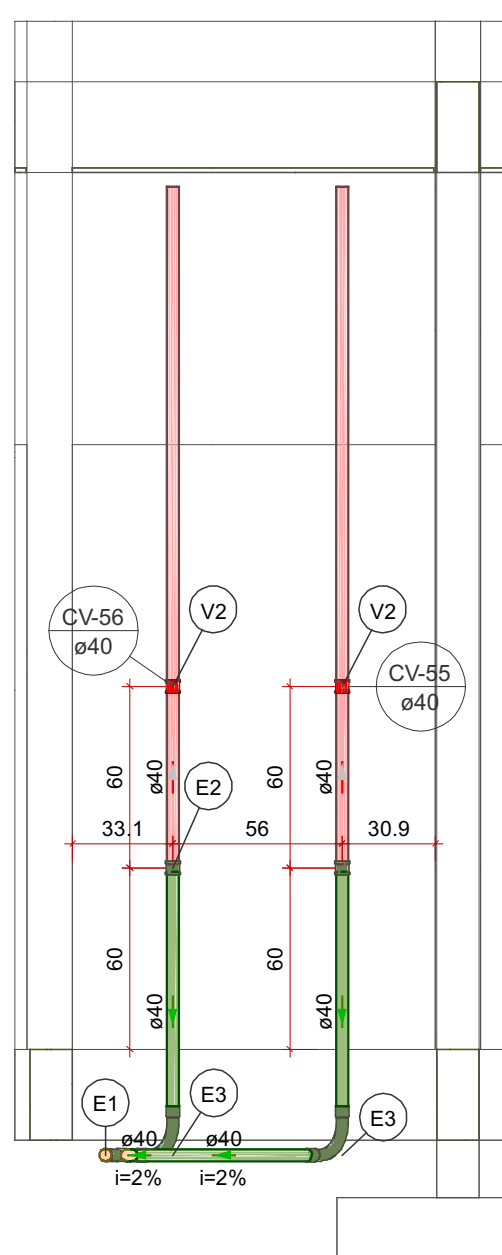

Detalhe SAN-44
Escala 1:25

Lista de materiais - PAV. TERREO	
Esgoto	
PVC Esgoto	
Curva 45 longa Amanco 40 mm	1 pc
Curva 90 longa 40 mm	2 pc
Luva 40 mm	5 pc
Luva de correr 40 mm	2 pc
Tubo rígido c/ ponta lisa 40 mm	3.18 m
Ventilação	
PVC Esgoto	
Luva de correr 40 mm	2 pc
Tubo rígido c/ ponta lisa 40 mm	1.2 m
Legenda de condutos - PAV. TERREO	
Esgoto	
Ventilação	
Legenda de peças - PAV. TERREO	
E1	PVC Esgoto Curva 45 longa Amanco 40 mm 1pc
E2	PVC Esgoto Luva de correr 40 mm 1pc
E3	PVC Esgoto Curva 90 longa 40 mm 1pc
V2	PVC Esgoto Luva de correr 40 mm 1pc
Legenda - PAV. TERREO	
Curva 45 longa Amanco	
Curva 90 longa- desce	
Luva de correr- sobre	

Legenda de condutos - PAV. TERREO	
Esgoto	
Ventilação	

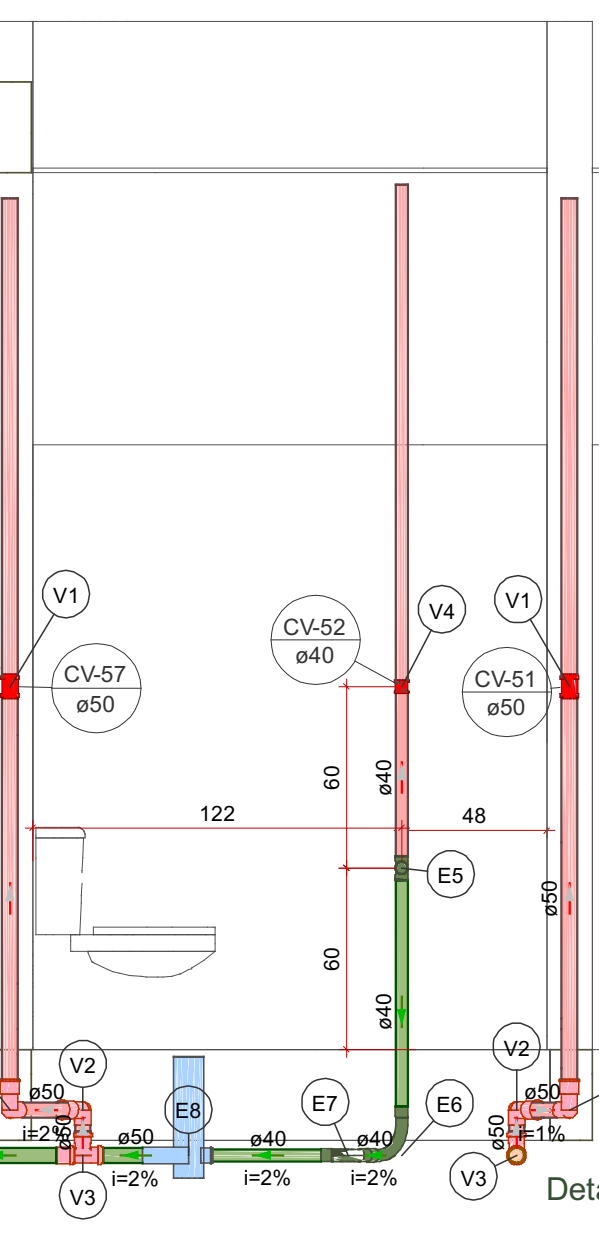


Detalhe SAN-43
Escala 1:25

Lista de materiais - PAV. TERREO	
Esgoto	
PVC Acessórios	
Caixa sifonada 100x100x50	1 pc
PVC Esgoto	
Anel de borracha 50mm - 2"	2 pc
Curva 45 longa Amanco 40 mm	1 pc
Curva 90 longa 40 mm	1 pc
Luva 40 mm	3 pc
Luva simples 50 mm	4 pc
Tubo rígido c/ ponta lisa 40 mm	1.23 m
50 mm - 2"	3.85 m
Tê 90 40 mm	1 pc
Ventilação	
PVC Esgoto	
Anel de borracha 50mm - 2"	12 pc
Curva 90 curta 50 mm	4 pc
Luva de correr 40 mm	1 pc
50 mm	2 pc
Tubo rígido c/ ponta lisa 40 mm	0.59 m
50 mm - 2"	3.31 m
Tê sanitário 50 mm - 50 mm	2 pc

Legenda de condutos - PAV. TERREO	
Esgoto	
Ventilação	
Legenda de peças - PAV. TERREO	
E5	PVC Esgoto Tê 90 40 mm 1pc
E6	PVC Esgoto Curva 90 longa 40 mm 1pc
E7	PVC Esgoto Curva 45 longa Amanco 40 mm 1pc
E8	PVC Acessórios Caixa sifonada 100x100x50 1pc
V1	PVC Esgoto Anel de borracha 50mm - 2" 2pc
V2	PVC Esgoto Luva de correr 40 mm 1pc
V3	PVC Esgoto Anel de borracha 50mm - 2" 2pc
V4	PVC Esgoto Luva de correr 40 mm 1pc

Legenda - PAV. TERREO	
Caixa Sifonada	
Curva 45 longa Amanco	
Curva 90 curta- coluna bolsa	
Curva 90 longa- desce	
Luva de correr- coluna	
Luva de correr- sobre	
Tê 90- superior	
Tê sanitário- superior	

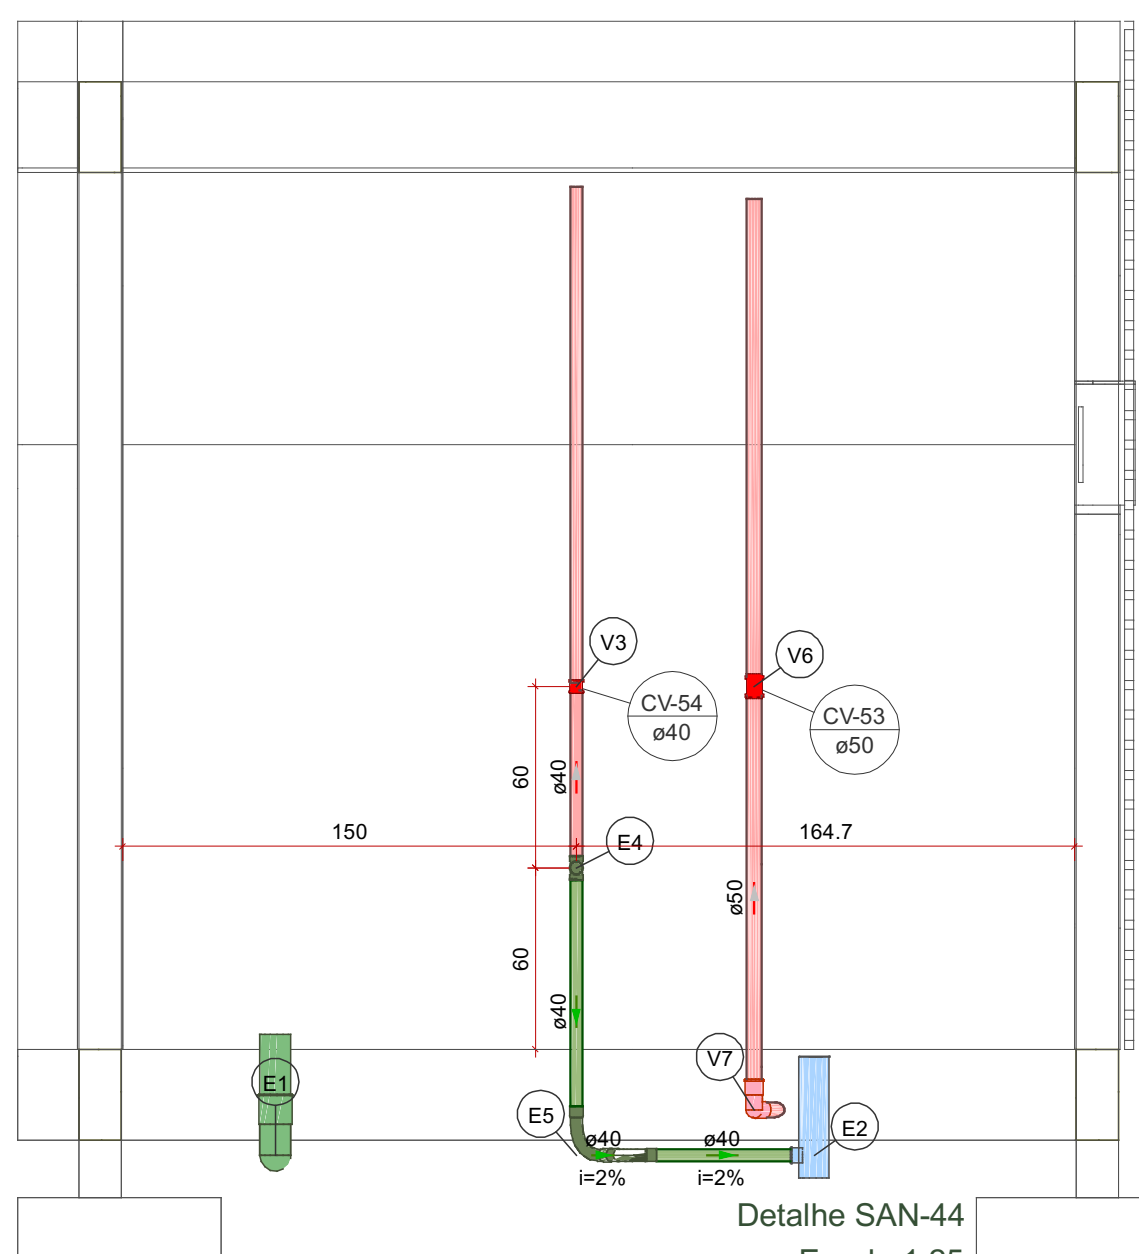


Detalhe SAN-44
Escala 1:25

Lista de materiais - PAV. TERREO	
Esgoto	
PVC Acessórios	
Caixa sifonada 100x100x50	1 pc
PVC Esgoto	
Anel de borracha 100mm - 4"	1 pc
50mm - 2"	1 pc
Curva 45 longa Amanco 40 mm	1 pc
Curva 90 longa 40 mm	1 pc
Joelho 90 100 mm	1 pc
Vedação p/ saída de vaso sanitário 100 mm	1 pc
Luva 40 mm	3 pc
Luva simples 100 mm	1 pc
Tubo rígido c/ ponta lisa 40 mm	1.9 m
50 mm - 4"	1.31 m
50 mm - 2"	0.32 m
Tê 90 40 mm	1 pc
Vedação p/ saída de vaso sanitário 100 mm	1 pc
Ventilação	
PVC Esgoto	
Anel de borracha 50mm - 2"	3 pc
Curva 90 curta 50 mm	1 pc
Luva de correr 40 mm	1 pc
50 mm	1 pc
Tubo rígido c/ ponta lisa 40 mm	0.59 m
50 mm - 2"	1.56 m

Legenda de condutos - PAV. TERREO	
Esgoto	
Ventilação	
Legenda de peças - PAV. TERREO	
E1	PVC Esgoto Anel de borracha 100mm - 4" 1pc
E2	PVC Esgoto Caixa sifonada 100x100x50 1pc
E3	PVC Esgoto Anel de borracha 50mm - 2" 1pc
E4	PVC Esgoto Tê 90 40 mm 1pc
E5	PVC Esgoto Curva 90 longa 40 mm 1pc
V3	PVC Esgoto Luva de correr 40 mm 1pc
V6	PVC Esgoto Anel de borracha 50mm - 2" 2pc
V7	PVC Esgoto Luva de correr 50 mm 1pc
V7	PVC Esgoto Anel de borracha 50mm - 2" 1pc
	Curva 90 curta 50 mm 1pc

Legenda - PAV. TERREO	
Caixa Sifonada	
Curva 45 longa Amanco	
Curva 90 curta- coluna bolsa	
Curva 90 longa- desce	
Luva de correr- coluna	
Luva de correr- sobre	
Tê 90- superior	
Vaso Sanitário c/ J90°	

Planta Baixa - Cobertura
Escala 1:100

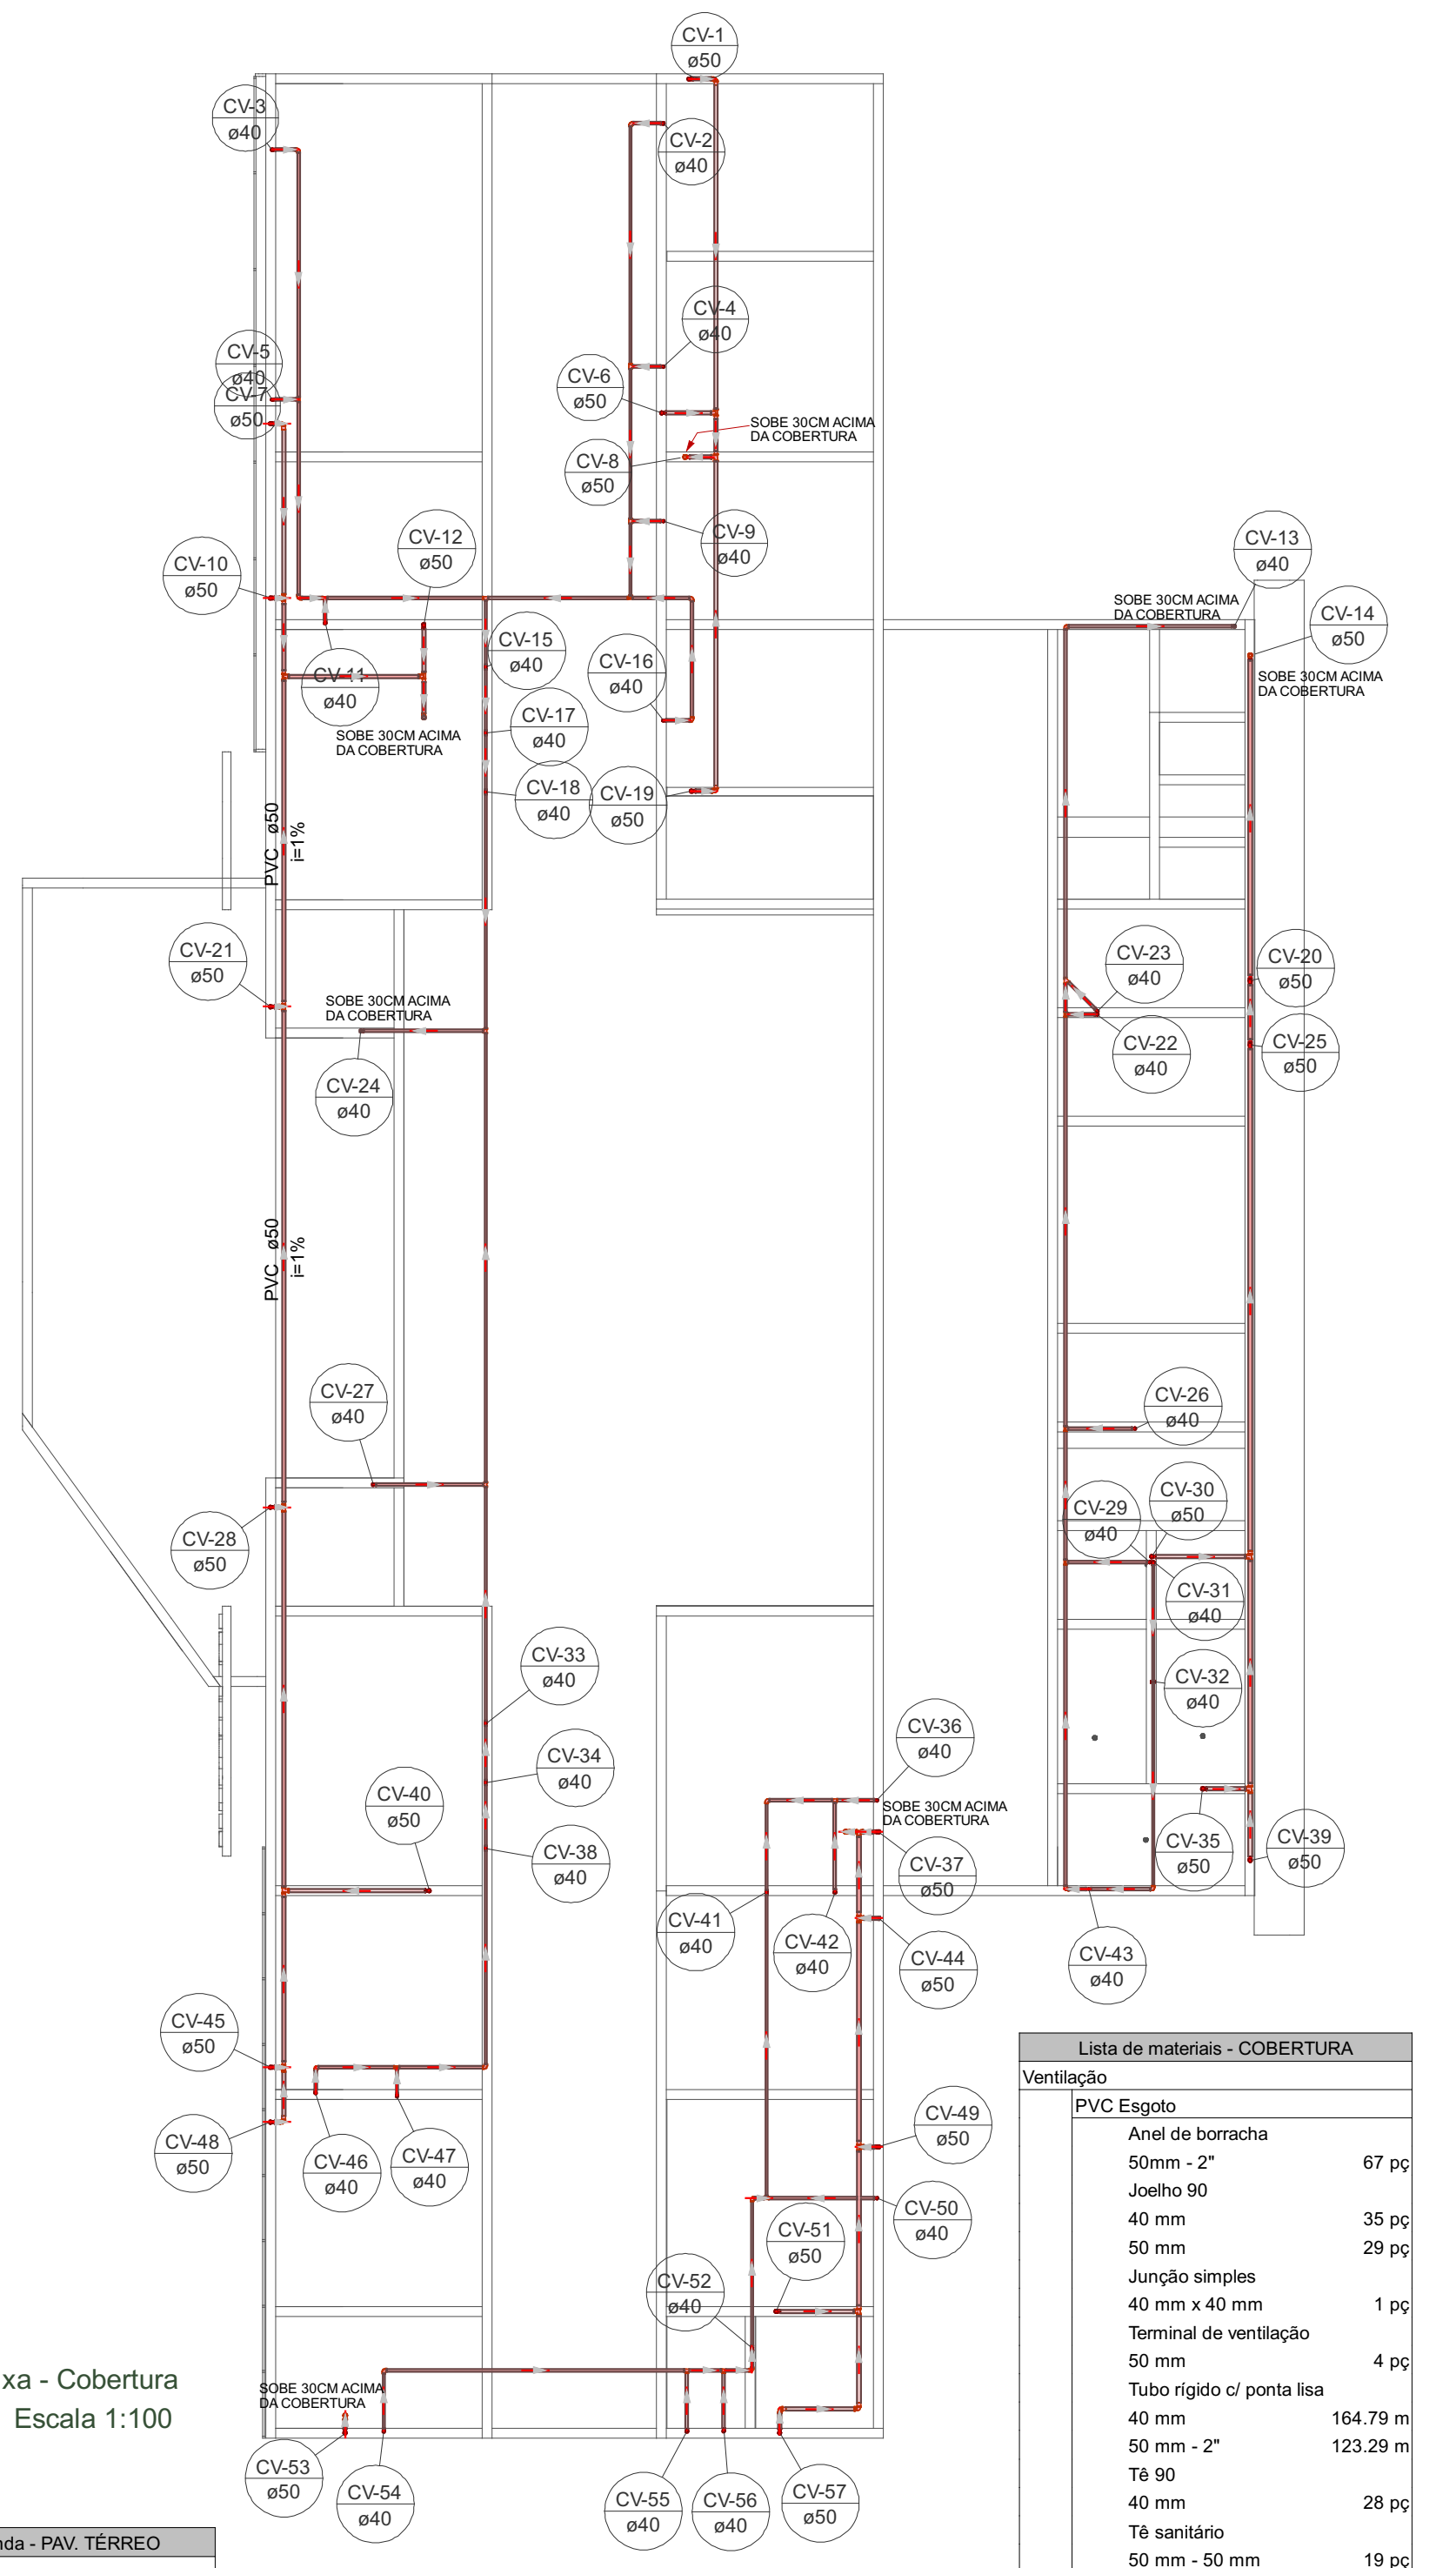

Lista de materiais - COBERTURA	
Ventilação	
PVC Esgoto	
Anel de borracha 50mm - 2"	67 pc
Joelho 90 40 mm	35 pc
50 mm	29 pc
Junção simples 40 mm x 40 mm	1 pc
Terminal de ventilação 50 mm	4 pc
Tubo rígido c/ ponta lisa 40 mm	164.79 m
50 mm - 2"	123.29 m
Tê 90 40 mm	28 pc
Tê sanitário 50 mm - 50 mm	19 pc

Legenda de condutos - COBERTURA	
Ventilação	

Legenda - COBERTURA	
Joelho 90	
Joelho 90- desce	
Joelho 90- sobre	
Junção simples	
Tê 90	
Tê 90- sobre	
Tê 90- superior	
Tê sanitário	
Tê sanitário- coluna	
Tê sanitário- superior	
Terminal de ventilação- coluna	

OBS.: TODAS AS TUBULAÇÕES DE VENTILAÇÃO DEVEM PASSAR POR CIMA OU AO LADO DAS VIGAS E DOS PILARES

	RESPONSÁVEL TÉCNICO:	
	Vitoria Eduarda Silva Lucena CREA: 0922278407RR	
COORDENAÇÃO DE PROJETO:	PROPRIETÁRIO(A):	
	PREFEITURA MUNICIPAL DE RORAINÓPOLIS CNPJ - 01.613.031/0001-80	
CONTEÚDO DA PRANCHA:	ENDEREÇO DO IMÓVEL:	
	Rua 1, Lote 06, Quadra 27 Loteamento Ouro Verde Rorainópolis/RR	
COLABORADOR DE PROJETO:	DATA:	PRANCHA:
Fabrizio Herrera Ferreyra	SET/2025	6